

LISTE DES PLANS

- DCE 00 - Page de garde
- DCE 01 - Plan de situation
- DCE 02 - Plan de masse - Etat Existant
- DCE 03 - Plan de masse - Projet
- DCE 04 - Plan de Niveau - Etat Existant
- DCE 05 - Plan de Niveau - Projet
- DCE 06 - Coupe AA - Etat existant
- DCE 07 - Coupe AA - Projet
- DCE 08 - Elevation SUD - Etat Existant + Projet
- DCE 09 - Elevation NORD - Etat Existant + Projet
- DCE 10 - Elevation EST - Etat Existant + Projet
- DCE 11 - Elevation OUEST - Etat Existant + Projet
- DCE 12 - Plan des toitures - Etat Existant
- DCE 13 - Plan des toitures - Projet
- DCE 14 - Plan de Niveau - Projet - Gros oeuvre
- DCE 15 - Plan de Niveau - Projet - Fluides et réseaux
- DCE 16 - Plan de Niveau - Projet - Menuiseries extérieures
- DCE 17 - Plan de Niveau - Projet - Menuiseries intérieures
- DCE 18 - Plan de Niveau - Projet - Types de plafonds
- DCE 19 - Plan de Niveau - Projet - Revêtement de sol + faïence
- DCE 20 - Plan de Niveau - Projet - Electricité
- DCE 21 - Plan de Niveau - Projet - Sécurité incendie
- DCE 22 - Photos + Modèle 3D



MINISTERE
DES ARMÉES



SERVICE D'INFRASTRUCTURE
DE LA DEFENSE



SID SUD-EST



USID
DE
CARCASSONNE



Caserne IENA
TSA 30010 - 11801
CARCASSONNE CEDEX

Chef de l'USID de
Carcassonne
IPMI Christophe TAILFER

VILLEPINTE 11150

STATION RADIOELECTRIQUE LA LAUZETTE

GYMNASE

Extension du Gymnase

Dossier de Plans Dossier de Consultation des Entreprises

Dossier de Consultation des Entreprises

Ind.	Date	Modifications	Chargé d'Etude	Dessinateur



CONCEPTION	MAITRISE D'OEUVRE	<u>Nom du fichier :</u> 110434501V_0012	
<u>Chargé d'affaires :</u> TSEF1 Loïc FE	<u>Chargé d'affaires :</u> TSEF1 Loïc FE	<u>Fichiers associés :</u>	<u>Date de 1ère diffusion :</u> 06/02/2026
<u>Dessiné par :</u> ASC2 Mélissa BLOT	<u>Dessiné par :</u> ASC2 Mélissa BLOT		<u>N° COSI :</u> 462531
<u>Architecte :</u>		<u>Identifiant COSI :</u> Echelle : 1/	

IDENTIFICATION DE LA FICHE			
N° OPERATION	REFERENCE DU COMPOSANT	TYPE PLAN	INDICE
Ident.Operation	110434501V_0012	A 3	.



Format : A3

SGA
Secrétariat général

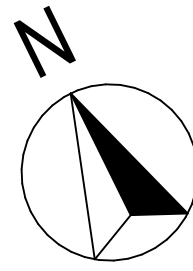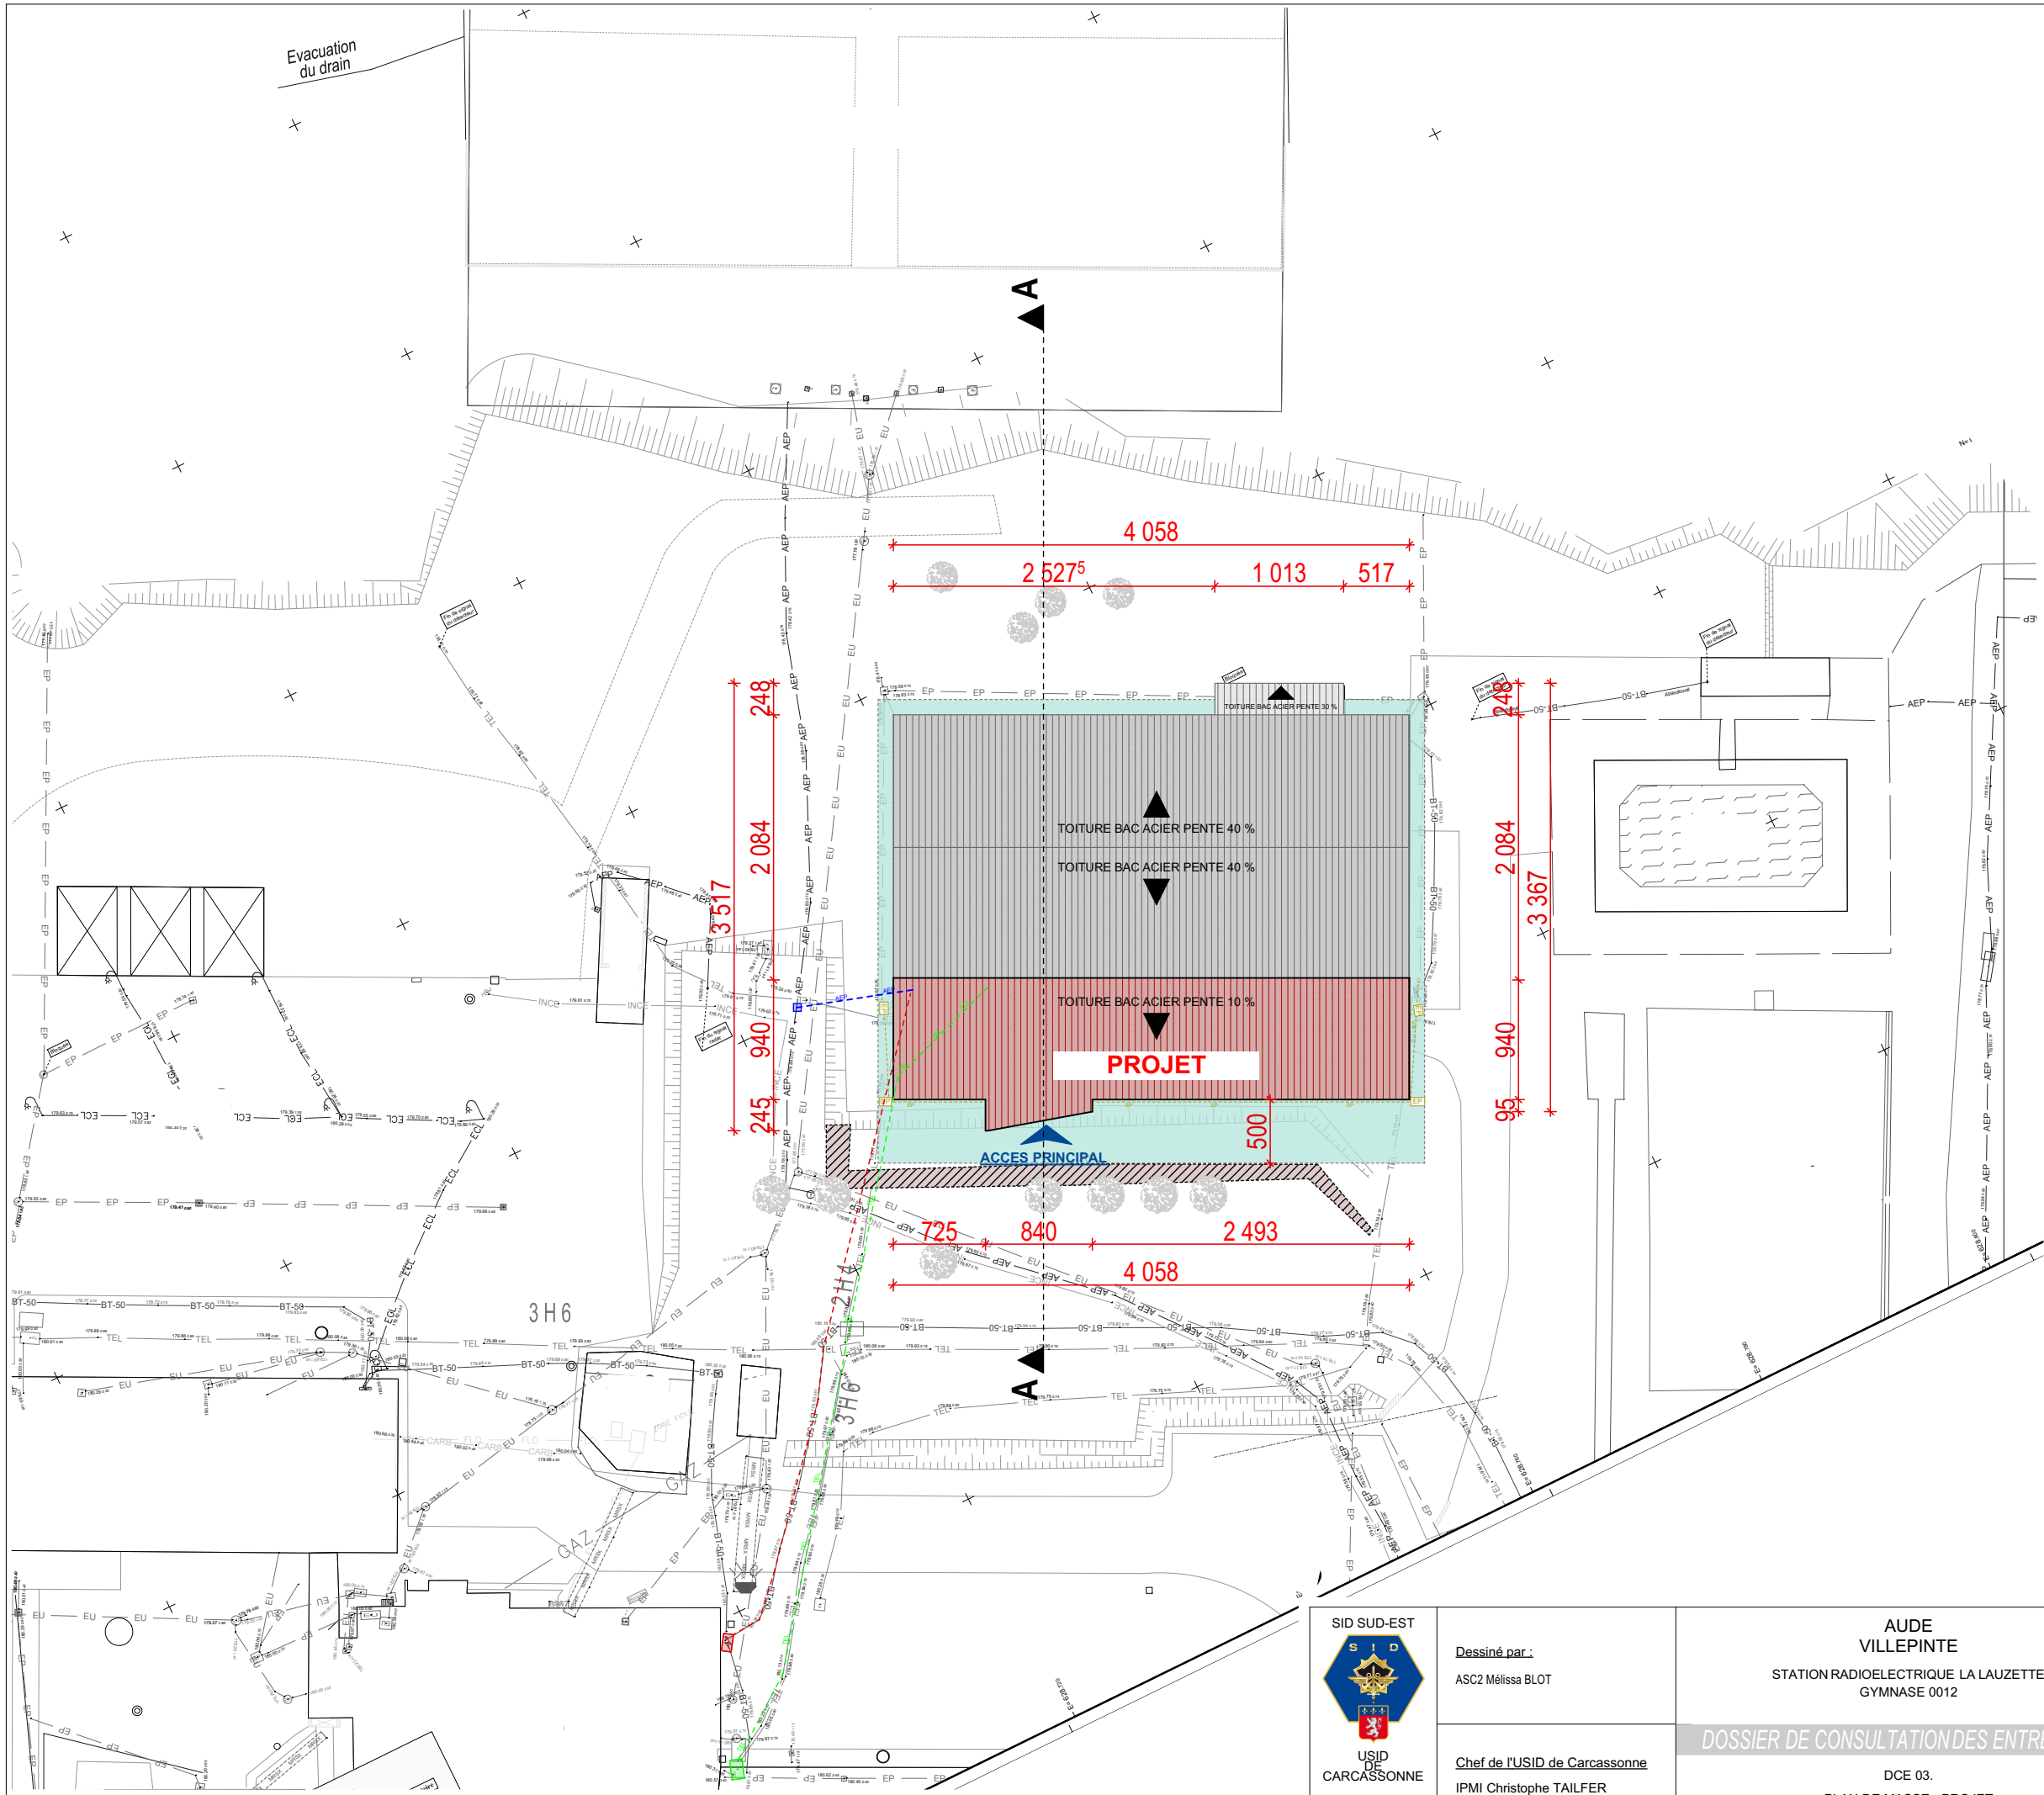

**BATIMENT RENDU NON IDENTIFIABLE:
LIMITES DE PROPRIETE
NON REPRESENTEES**


GRAVILLON
Façades NORD / OUEST / EST : 1m20 en périphérie du bâtiment
Façade SUD: jusqu'à la limite de la végétation (arbre à conserver)

RESEAUX:
Dépollution du bâtiment existant
+
Création de nouveaux réseaux (ELEC+AEP+EP+TEL)

TERRASSEMENT
Recul du talus de 5m environ (arbres à conserver)

Ces plans sont destinés aux entreprises pour l'exécution des travaux, l'ensemble des cotes et dimensions est à vérifier sur site avant toute mise en oeuvre.


 SID SUD-EST USID DE CARCASSONNE Caserne IENA TSA 30010 - 11001 CARCASSONNE CEDEX	Dessiné par : ASC2 Mélissa BLOT	AUDE VILLEPINTE STATION RADIOELECTRIQUE LA LAUZETTE GYMNASE 0012 DOSSIER DE CONSULTATION DES ENTREPRISES DCE 03. PLAN DE MASSE - PROJET Echelle : 1:500	Nom de la fiche : 110434501V_0012	 MINISTÈRE DES ARMÉES ET DES ANCIENS COMBATTANTS Liberté Égalité Fraternité SGA Secrétariat général pour l'administration
	Chef de l'USID de Carcassonne IPMI Christophe TAILFER		Chorus Imm.: 158528 Chorus Comp.: 308366 Date création : 06/02/2026 Date indice : Indice	

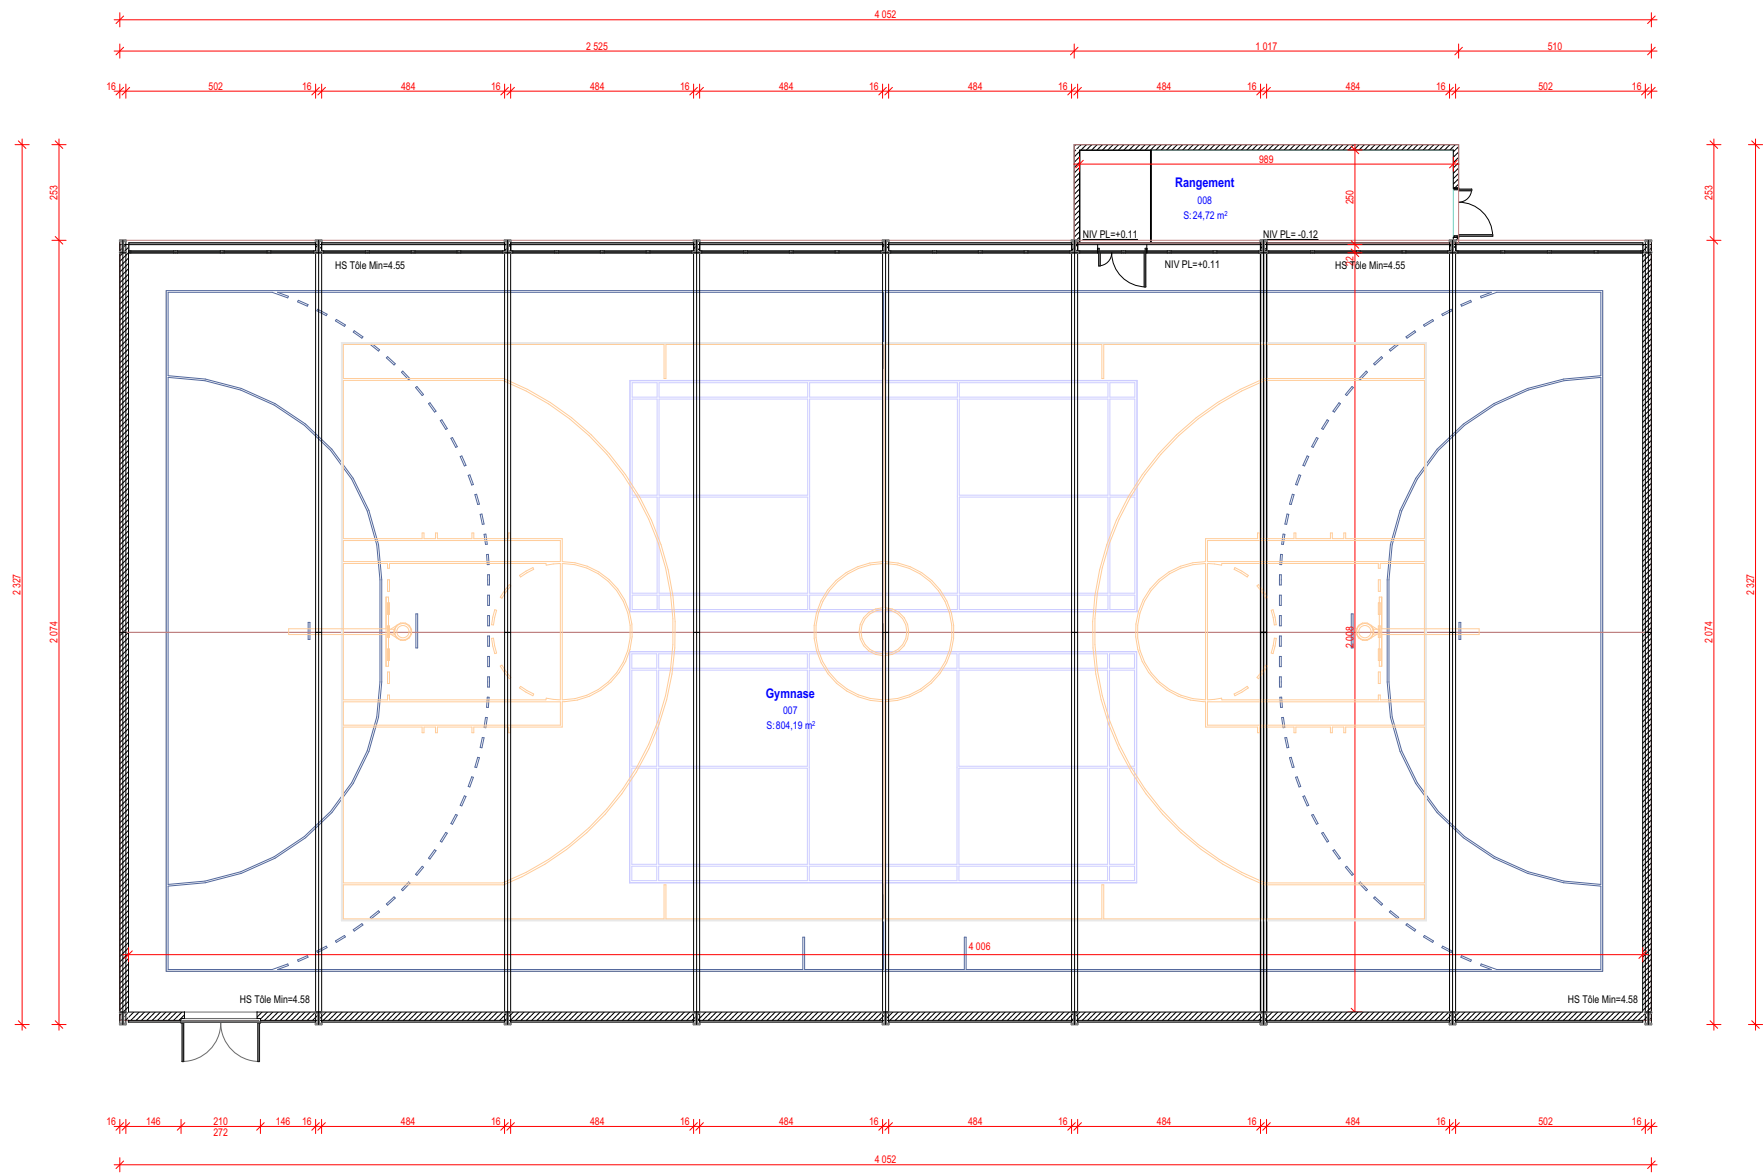

Ces plans sont destinés aux entreprises pour l'exécution des travaux, l'ensemble des cotes et dimensions est à vérifier sur site avant toute mise en oeuvre.


SID SUD-EST  USID DE CARCASSONNE CASERNE IENA TSA 30010 - 11801 CARCASSONNE CEDEX	Dessiné par : ASC2 Mélissa BLOT	AUDE VILLEPINTE STATION RADIOELECTRIQUE LA LAUZETTE GYMNASE 0012	Nom de la fiche : 110434501V_0012		 Chorus Imm.: 158528 Chorus Comp.: 308366	 MINISTÈRE DES ARMÉES ET DES ANCIENS COMBATTANTS Liberté Égalité Fraternité
	Chef de l'USID de Carcassonne IPMI Christophe TAILFER		DOSSIER DE CONSULTATION DES ENTREPRISES DCE 04. PLAN DE NIVEAU- EDL Echelle : 1:200 Format : A3			



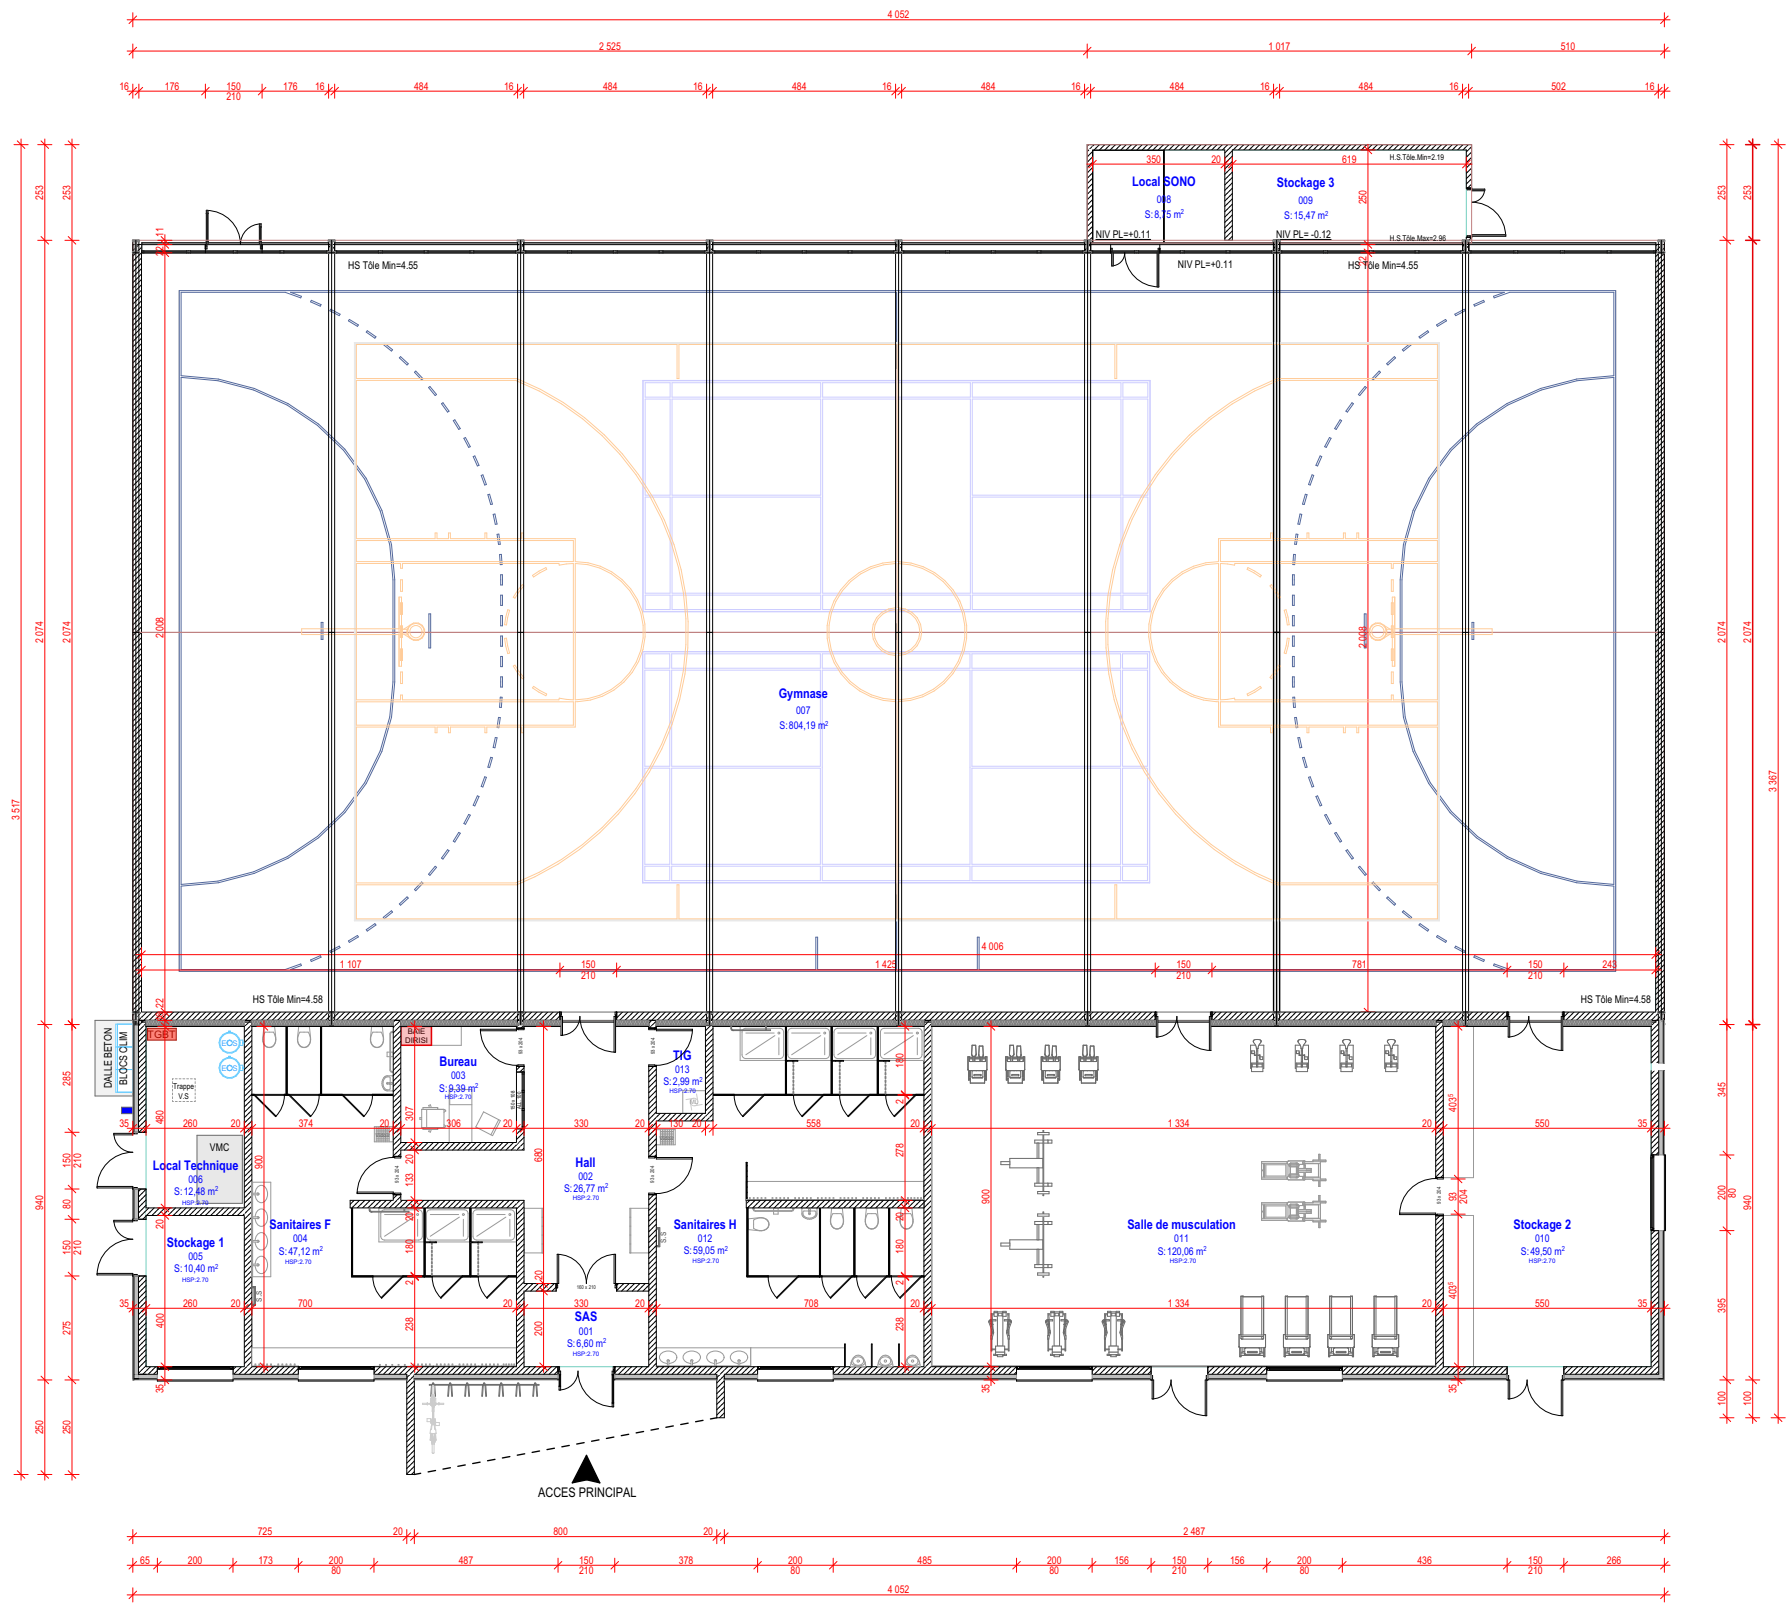

Ces plans sont destinés aux entreprises pour l'exécution des travaux, l'ensemble des cotes et dimensions est à vérifier sur site avant toute mise en oeuvre.

 USID DE CARCASSONNE CASERNE IENA TSA 30010 - 11801 CARCASSONNE CEDEX	Dessiné par : ASC2 Mélissa BLOT	AUDE VILLEPINTE STATION RADIOELECTRIQUE LA LAUZETTE GYMNASSE 0012		Nom de la fiche : 110434501V_0012		 MINISTÈRE DES ARMÉES ET DES ANCIENS COMBATTANTS <i>Liberté Égalité Fraternité</i>
	Chef de l'USID de Carcassonne IPMI Christophe TAILFER	DOSSIER DE CONSULTATION DES ENTREPRISES		 Chorus Imm.: 158528 Chorus Comp.: 308366	Date création : 06/02/2026 Date indice :	Indice
Echelle : 1:200		DCE 05. PLAN DE NIVEAU - PROJET		Format : A3		 SGA Secrétariat général pour l'administration

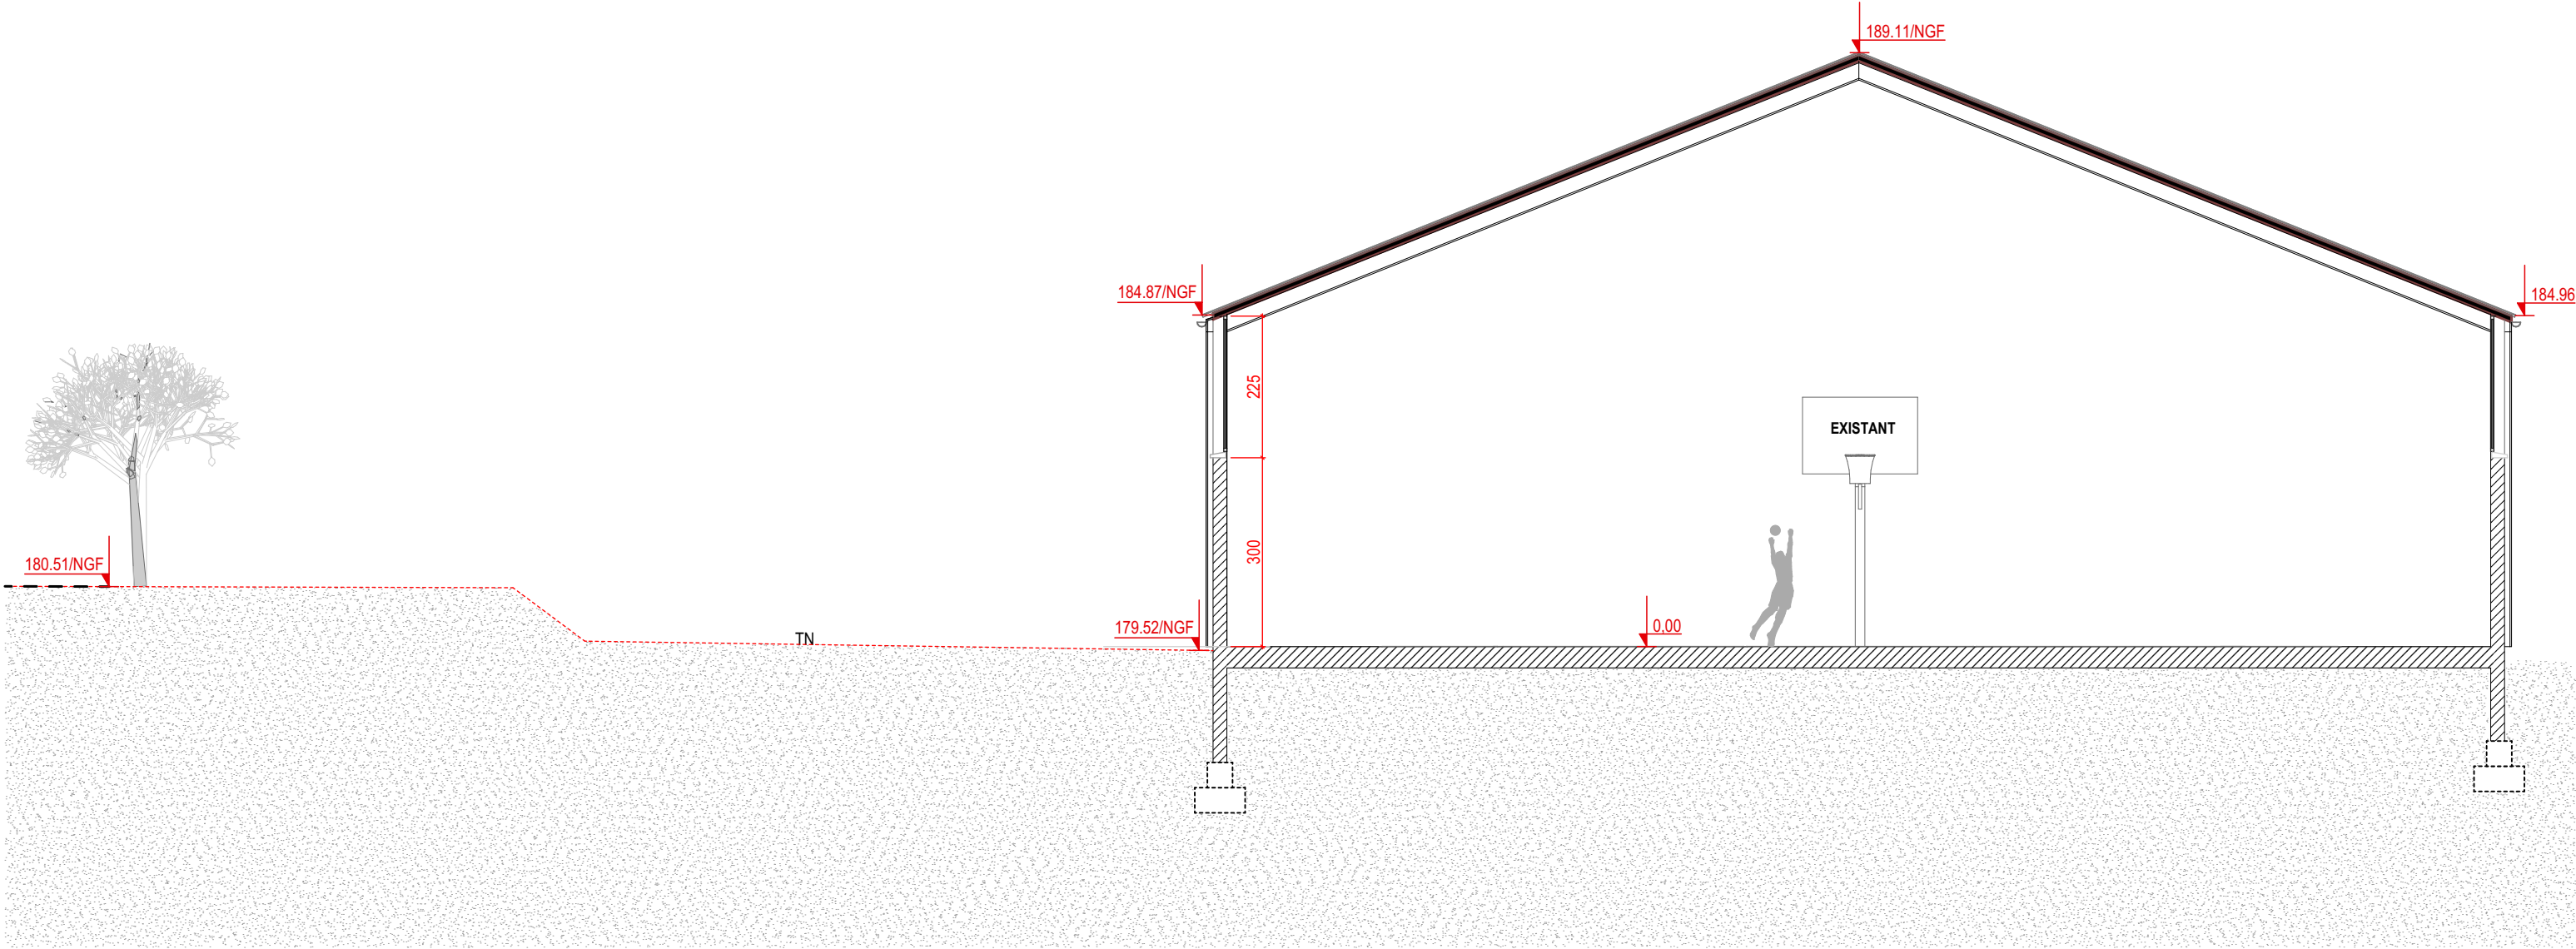


EDL-

Coupe AA


1:100

Ces plans sont destinés aux entreprises pour l'exécution des travaux, l'ensemble des cotes et dimensions est à vérifier sur site avant toute mise en oeuvre.

SID SUD-EST  USID DE CARCASSONNE CASERNE IENA TSA 30010 - 11801 CARCASSONNE CEDEX	Dessiné par : ASC2 Mélissa BLOT	AUDE VILLEPINTE STATION RADIOELECTRIQUE LA LAUZETTE GYMNASÉ 0012	Nom de la fiche : 110434501V_0012		 MINISTÈRE DES ARMÉES ET DES ANCIENS COMBATTANTS Liberté Egalité Fraternité
	Chef de l'USID de Carcassonne IPMI Christophe TAILFER	DOSSIER DE CONSULTATION DES ENTREPRISES	 Chorus Imm. : 158528 Chorus Comp. : 308366	Date création : 06/02/2026 Date indice :	
	Echelle : 1:100	DCE 06. COUPE AA - EDL	Format : A3		 Secrétariat général pour l'administration

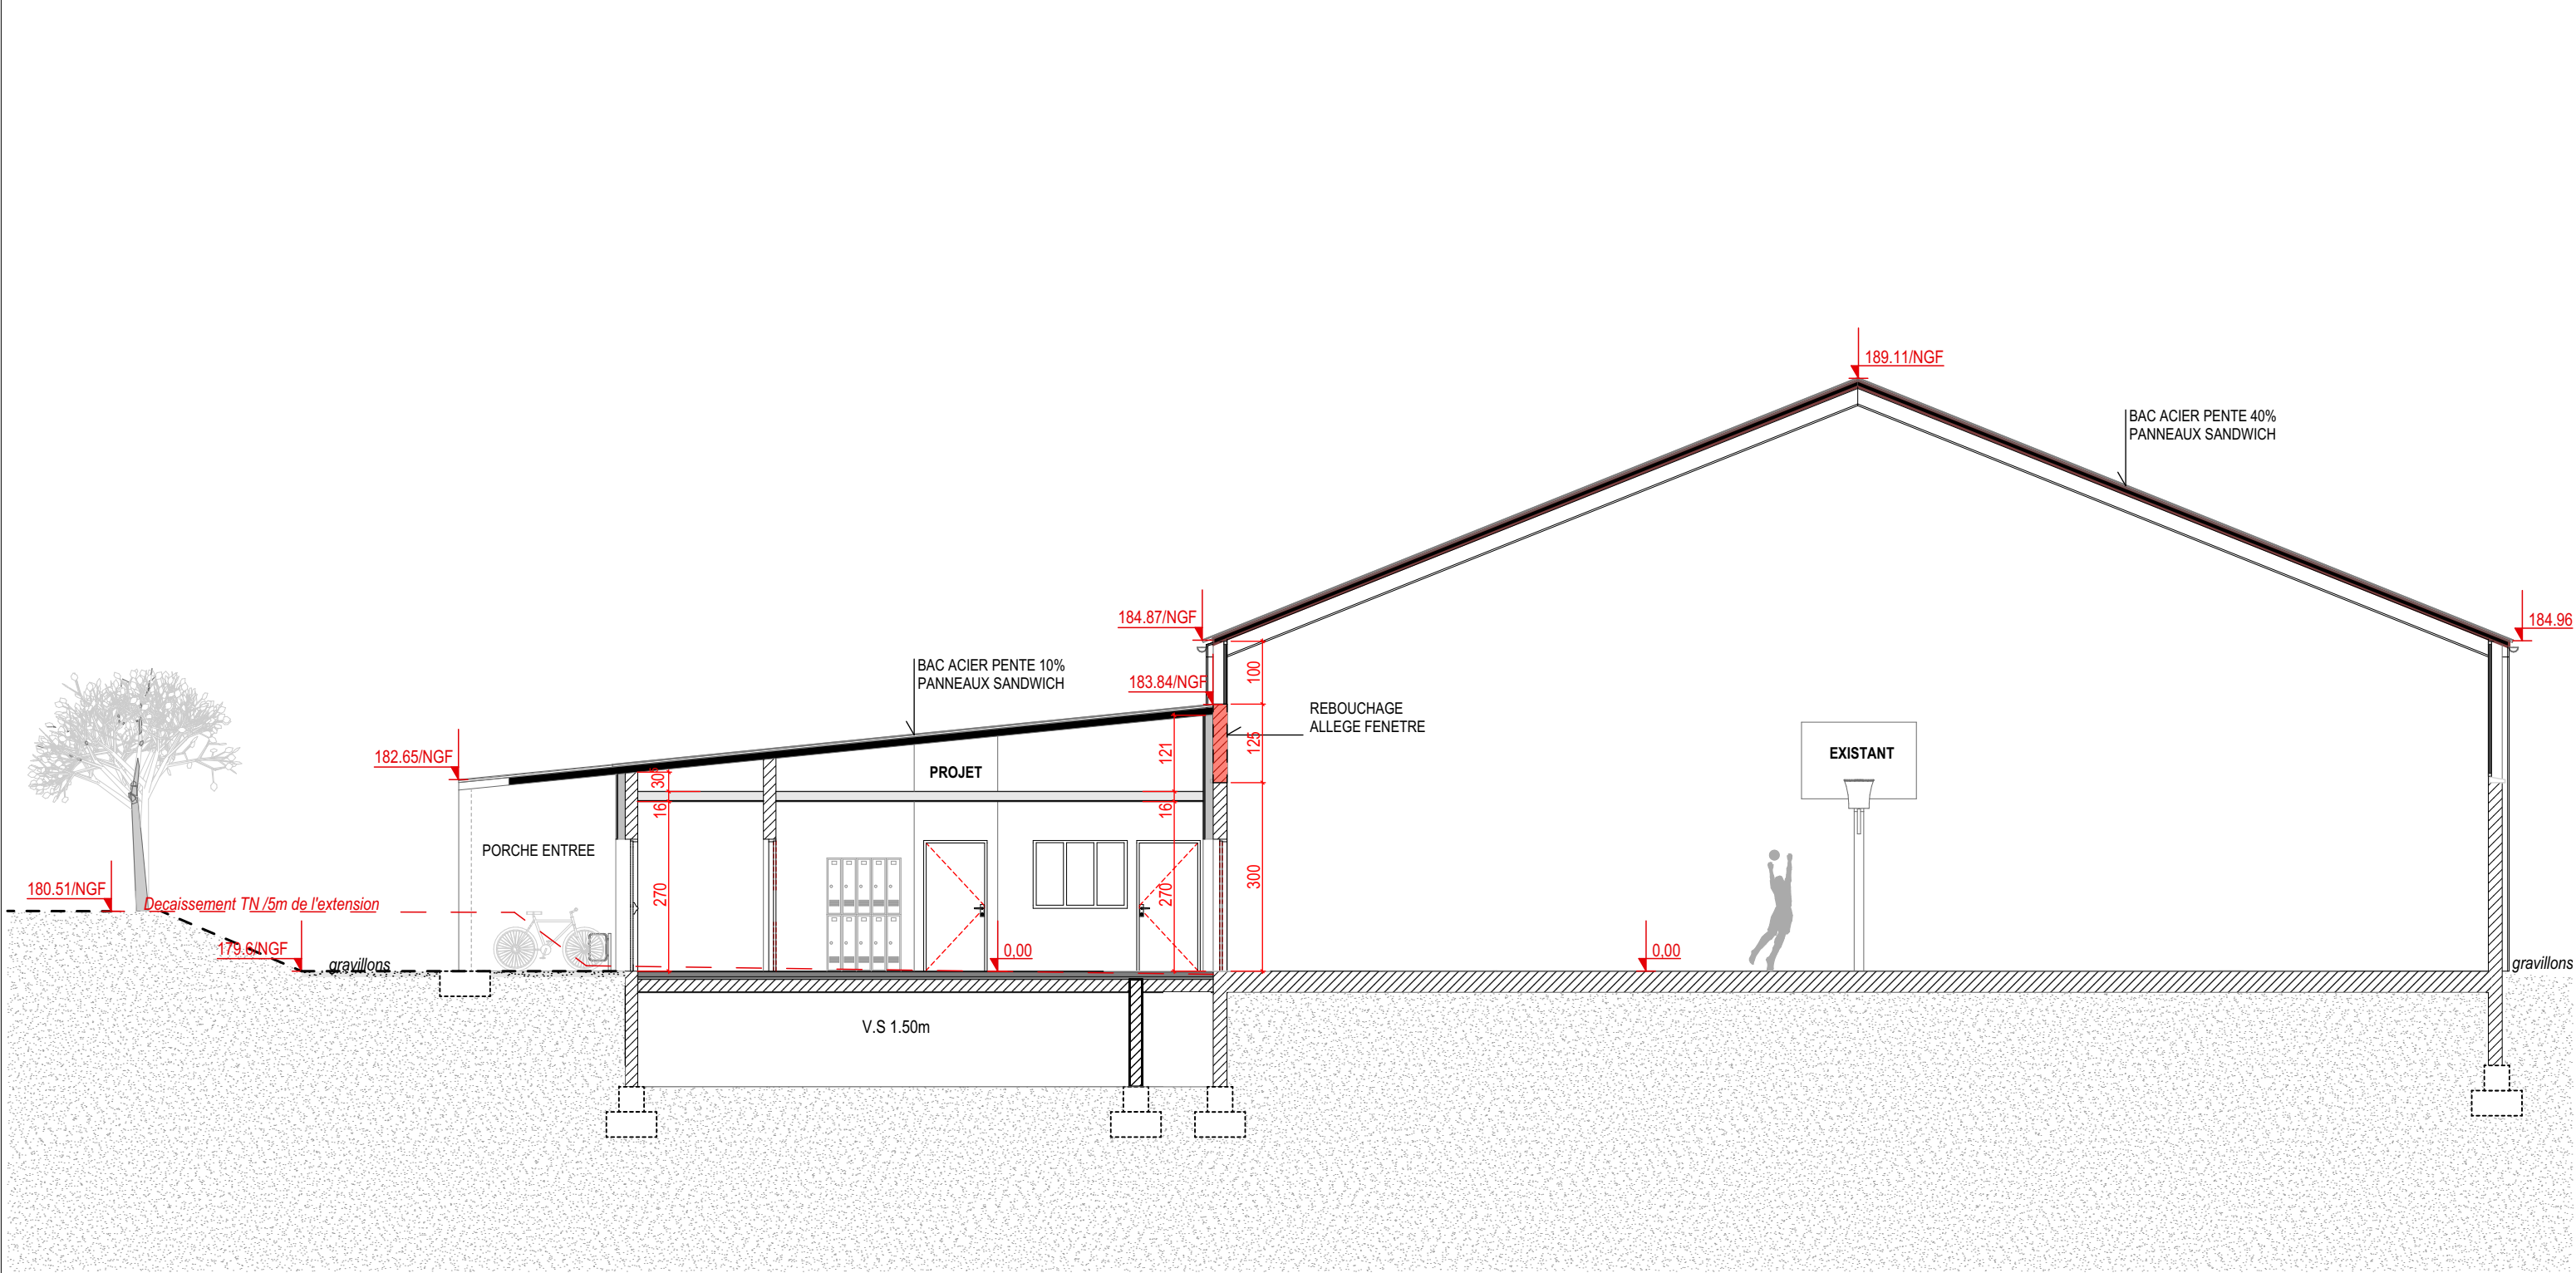


PROJET- Coupe AA 1:100

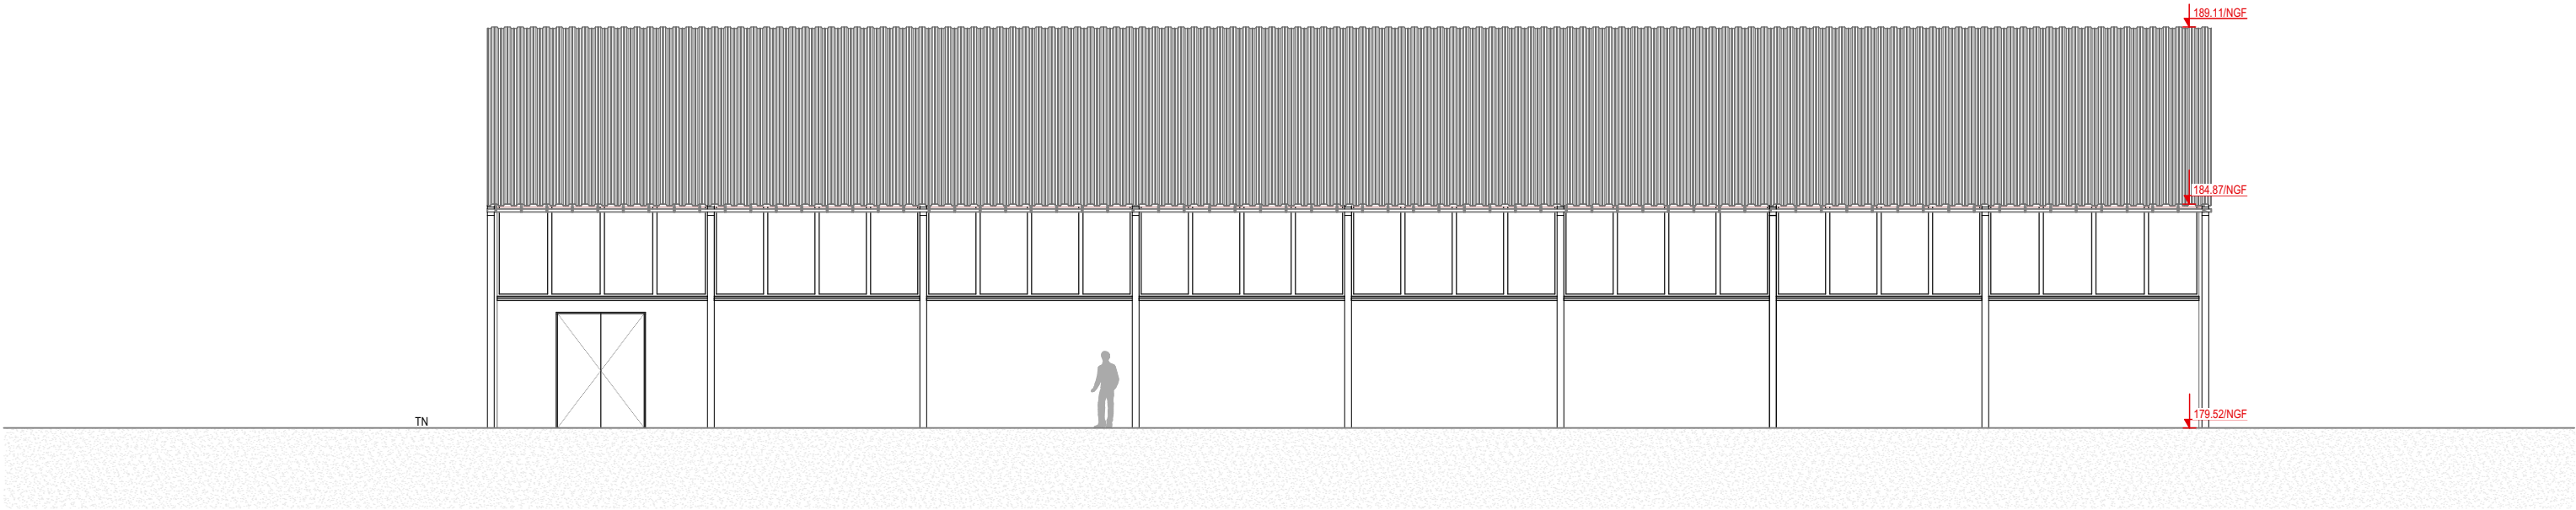

EDL-

Façade Sud

1:150

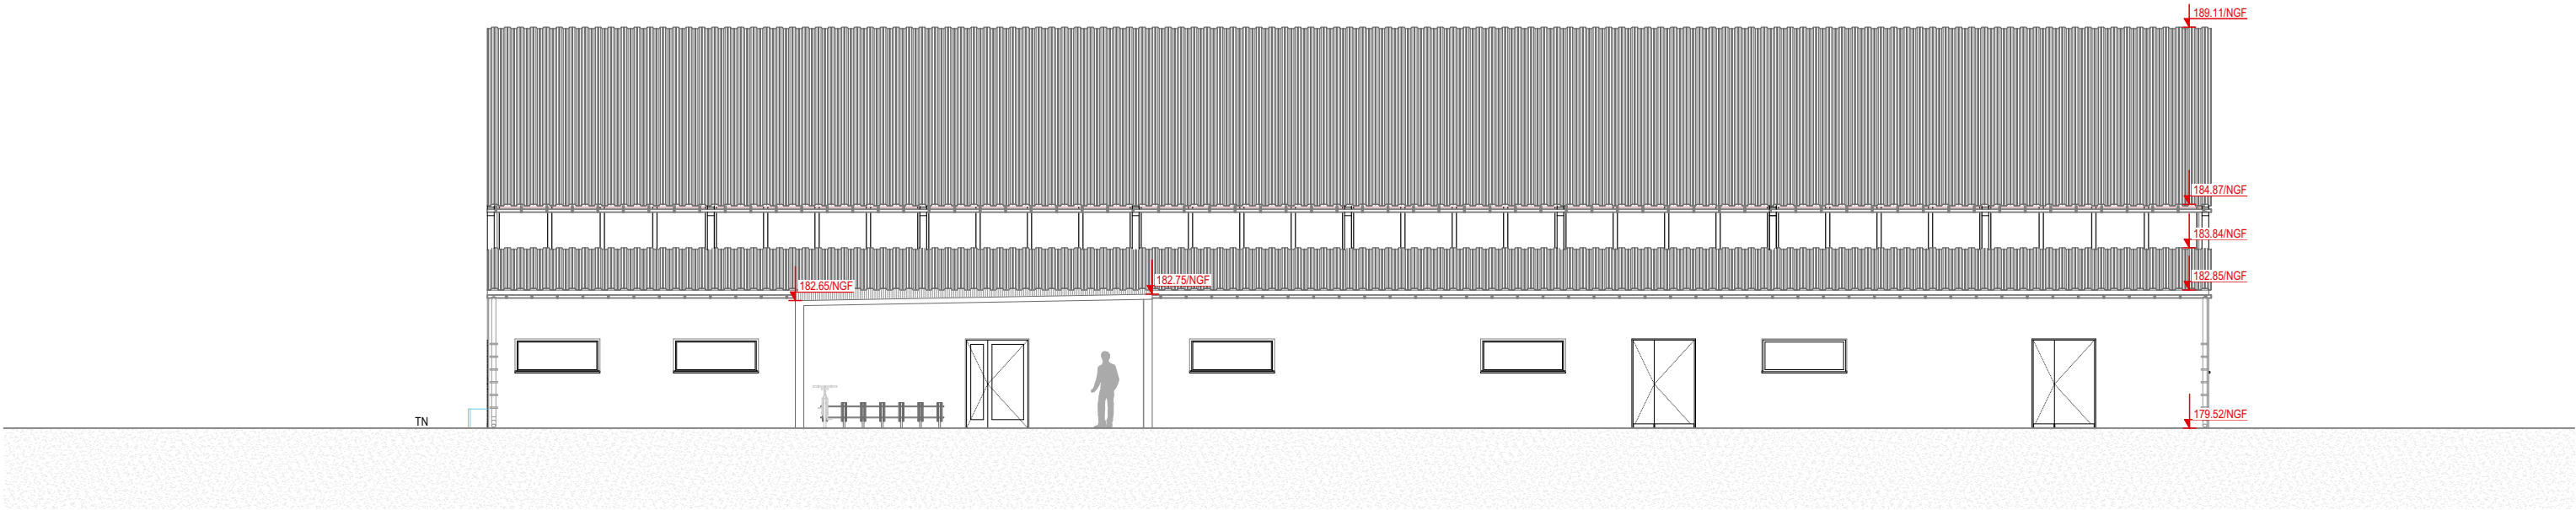

PROJET-

Façade Sud


1:150

SUR L'ENSEMBLE DES BATIMENTS:
ENDUIT MONOCOUCHE
GRATTE FIN
TEINTE CHOIX MOE

Ces plans sont destinés aux entreprises pour l'exécution des travaux, l'ensemble des cotes et dimensions est à vérifier sur site avant toute mise en oeuvre.


 SID SUD-EST USID DE CARCASSONNE CASERNE IENA TSA 30010 - 11001 CARCASSONNE CEDEX	Dessiné par : ASC2 Mélissa BLOT	AUDE VILLEPINTE STATION RADIOELECTRIQUE LA LAUZETTE GYMNASE 0012		Nom de la fiche : 110434501V_0012		 MINISTÈRE DES ARMÉES ET DES ANCIENS COMBATTANTS <i>Liberté Egalité Fraternité</i>  SGA Secrétariat général pour l'administration
	Chef de l'USID de Carcassonne IPMI Christophe TAILFER	DOSSIER DE CONSULTATION DES ENTREPRISES		 Chorus Imm.: 158528 Chorus Comp.: 308366	Date création : 06/02/2026	
		DCE 08. ELEVATION SUD - EDL + PROJET		Date indice :	Indice	

Echelle : 1:150Format : A3

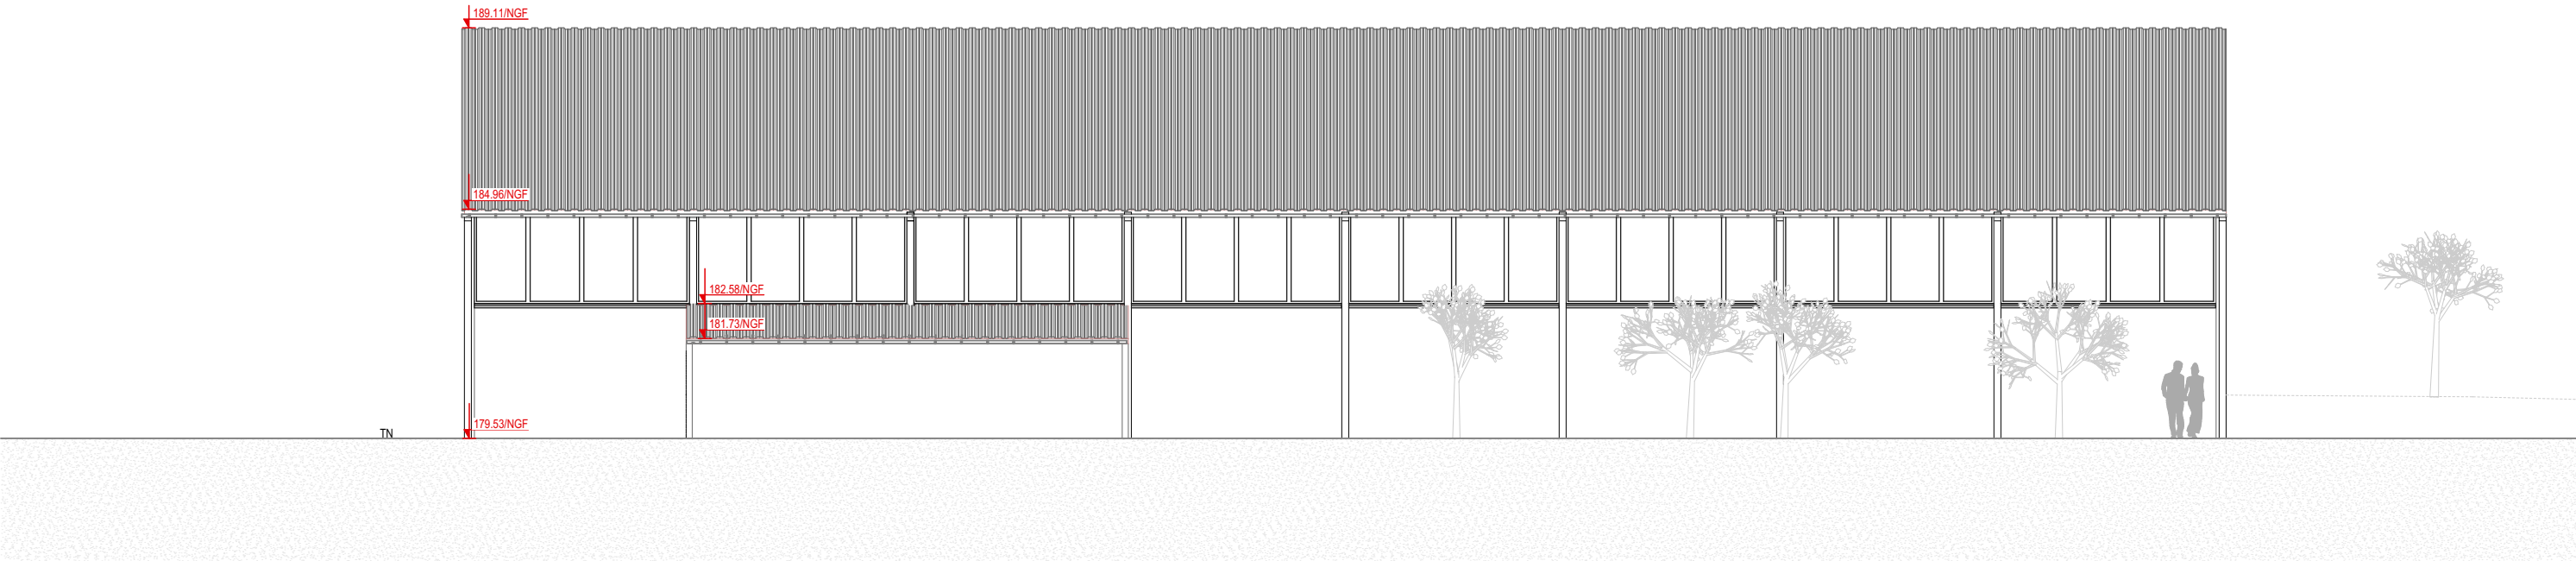

EDL- Façade Nord

1:150

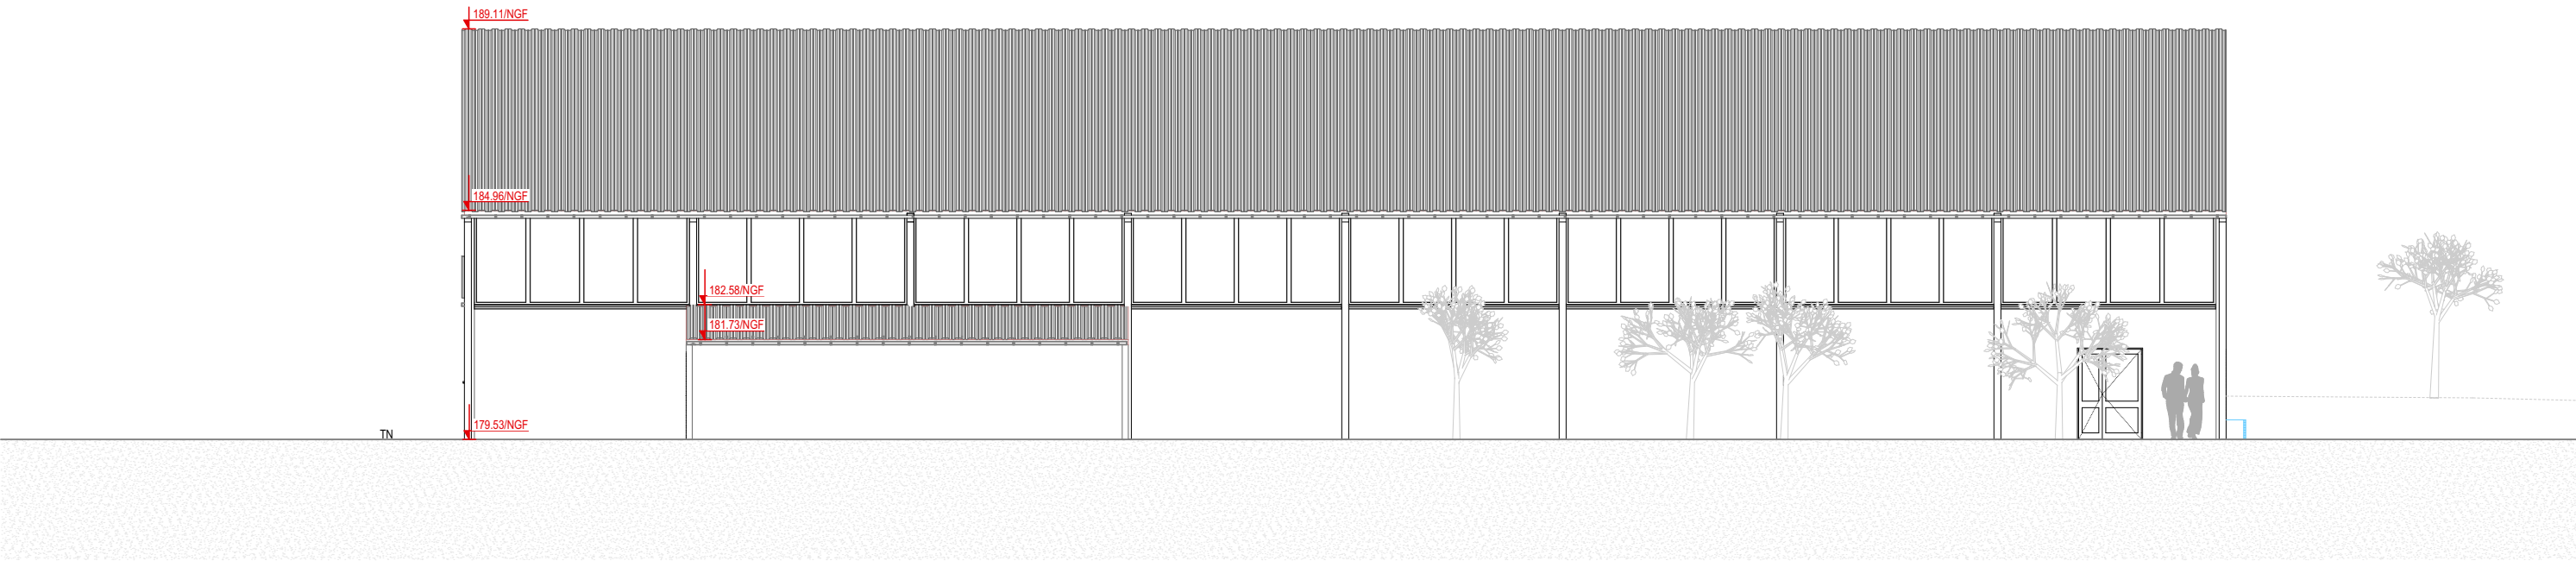

PROJET- Façade Nord


1:150

SUR L'ENSEMBLE DES BATIMENTS:
ENDUIT MONOCOUCHE
GRATTE FIN
TEINTE CHOIX MOE

Ces plans sont destinés aux entreprises pour l'exécution des travaux, l'ensemble des cotes et dimensions est à vérifier sur site avant toute mise en oeuvre.

 USID DE CARCASSONNE CASERNE IENA TSA 30010 - 11001 CARCASSONNE CEDEX	Dessiné par : ASC2 Mélissa BLOT	AUDE VILLEPINTE STATION RADIOELECTRIQUE LA LAUZETTE GYMNASE 0012 DOSSIER DE CONSULTATION DES ENTREPRISES DCE 09. ELEVATION NORD - EDL + PROJET Echelle : 1:150	Nom de la fiche : 110434501V_0012		 Liberté Egalité Fraternité
	Chef de l'USID de Carcassonne IPMI Christophe TAILFER		 Chorus Imm.: 158528 Chorus Comp.: 308366	Date création : 06/02/2026 Date indice :	Indice




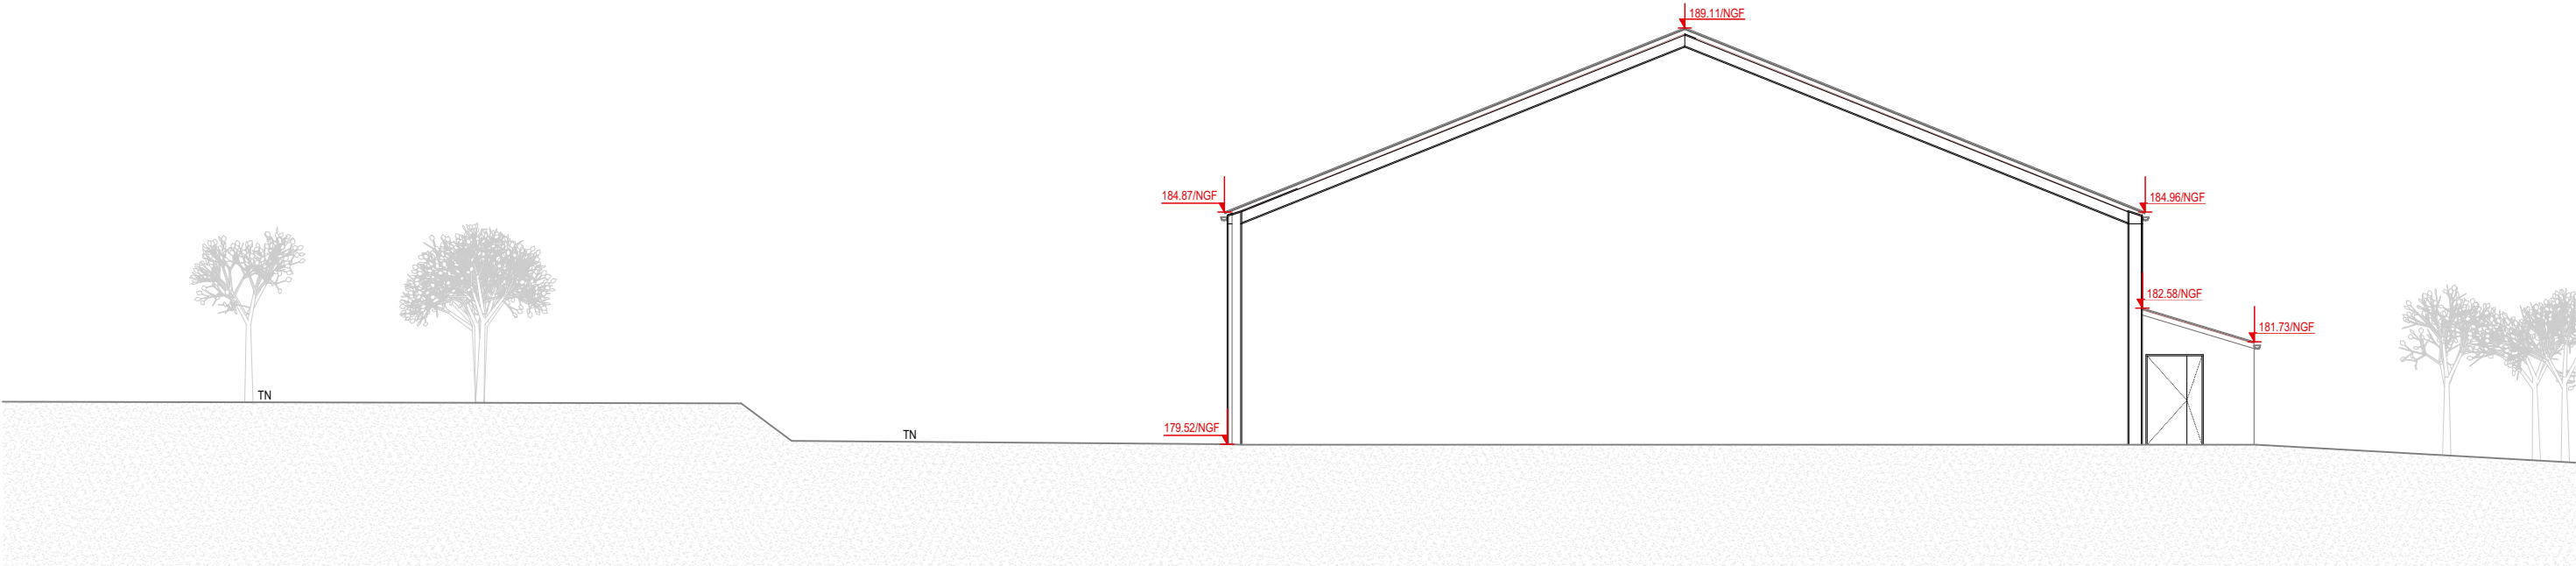

EDL-

Façade Est

1:150

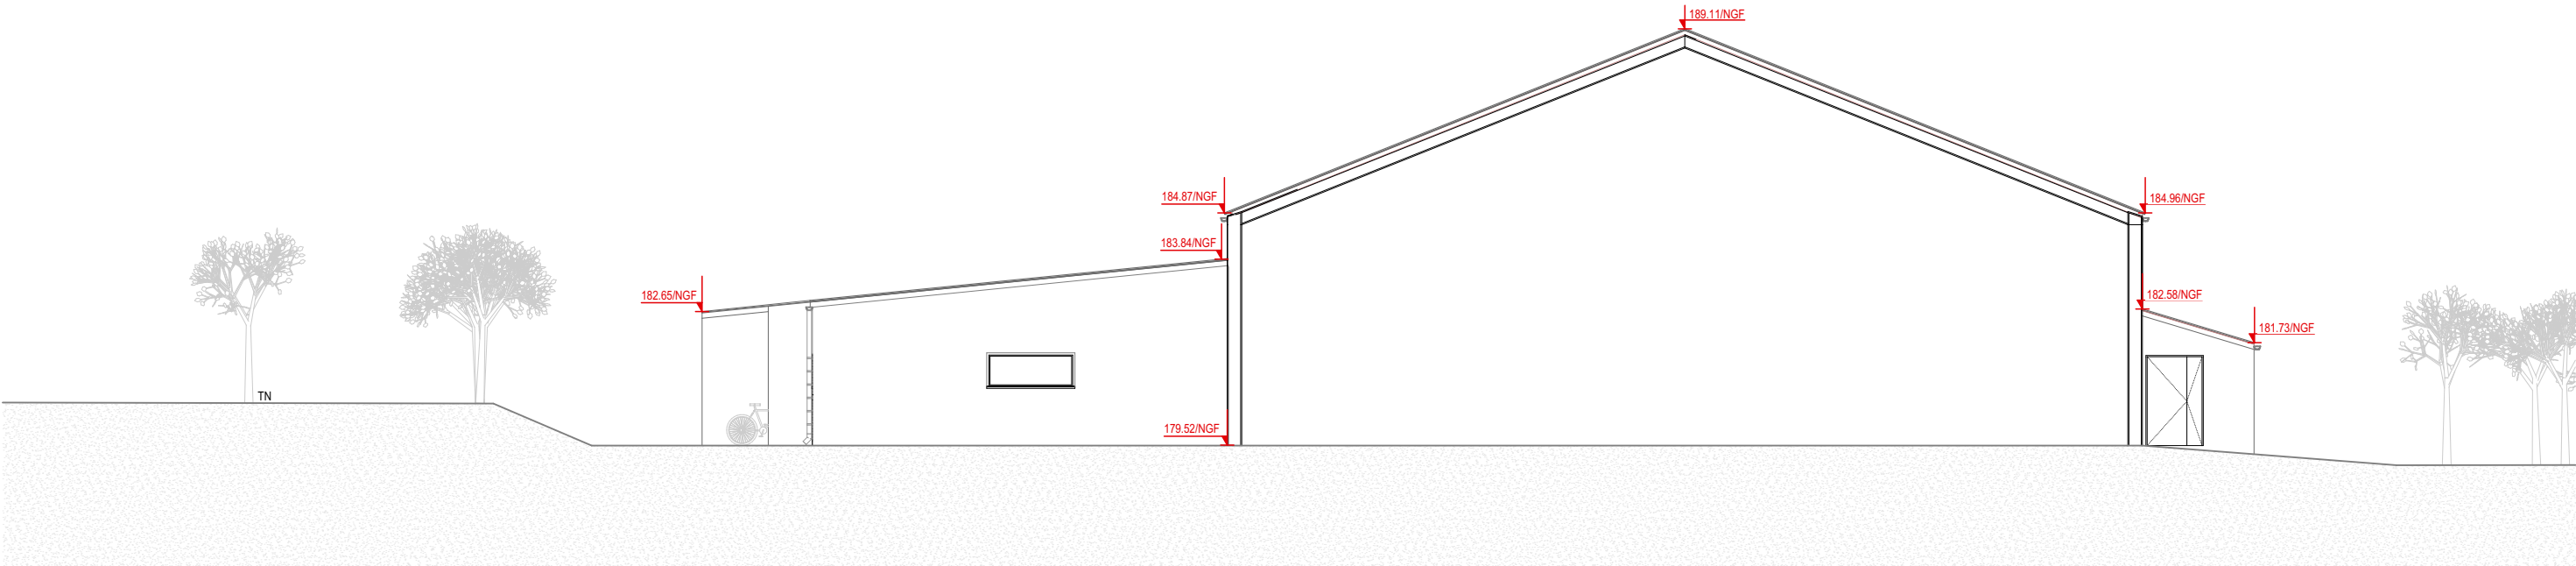

PROJET-


Façade Est

1:150

SUR L'ENSEMBLE DES BATIMENTS:
ENDUIT MONOCOUCHE
GRATTE FIN
TEINTE CHOIX MOE

Ces plans sont destinés aux entreprises pour l'exécution des travaux, l'ensemble des cotes et dimensions est à vérifier sur site avant toute mise en oeuvre.


SID  USID DE CARCASSONNE CASERNE IENA TSA 30010 - 11801 CARCASSONNE CEDEX	Dessiné par : ASC2 Mélissa BLOT	AUDE VILLEPINTE STATION RADIOELECTRIQUE LA LAUZETTE GYMNASÉ 0012		Nom de la fiche : 110434501V_0012		 MINISTÈRE DES ARMÉES ET DES ANCIENS COMBATTANTS Liberté Égalité Fraternité
	Chef de l'USID de Carcassonne IPMI Christophe TAILFER	DOSSIER DE CONSULTATION DES ENTREPRISES		 Chorus Imm. : 158528 Chorus Comp. : 308366		
			DCE 10. ELEVATION EST - EDL + PROJET Echelle : 1:150	Format : A3	Date création : 06/02/2026 Date indice :	Indice .

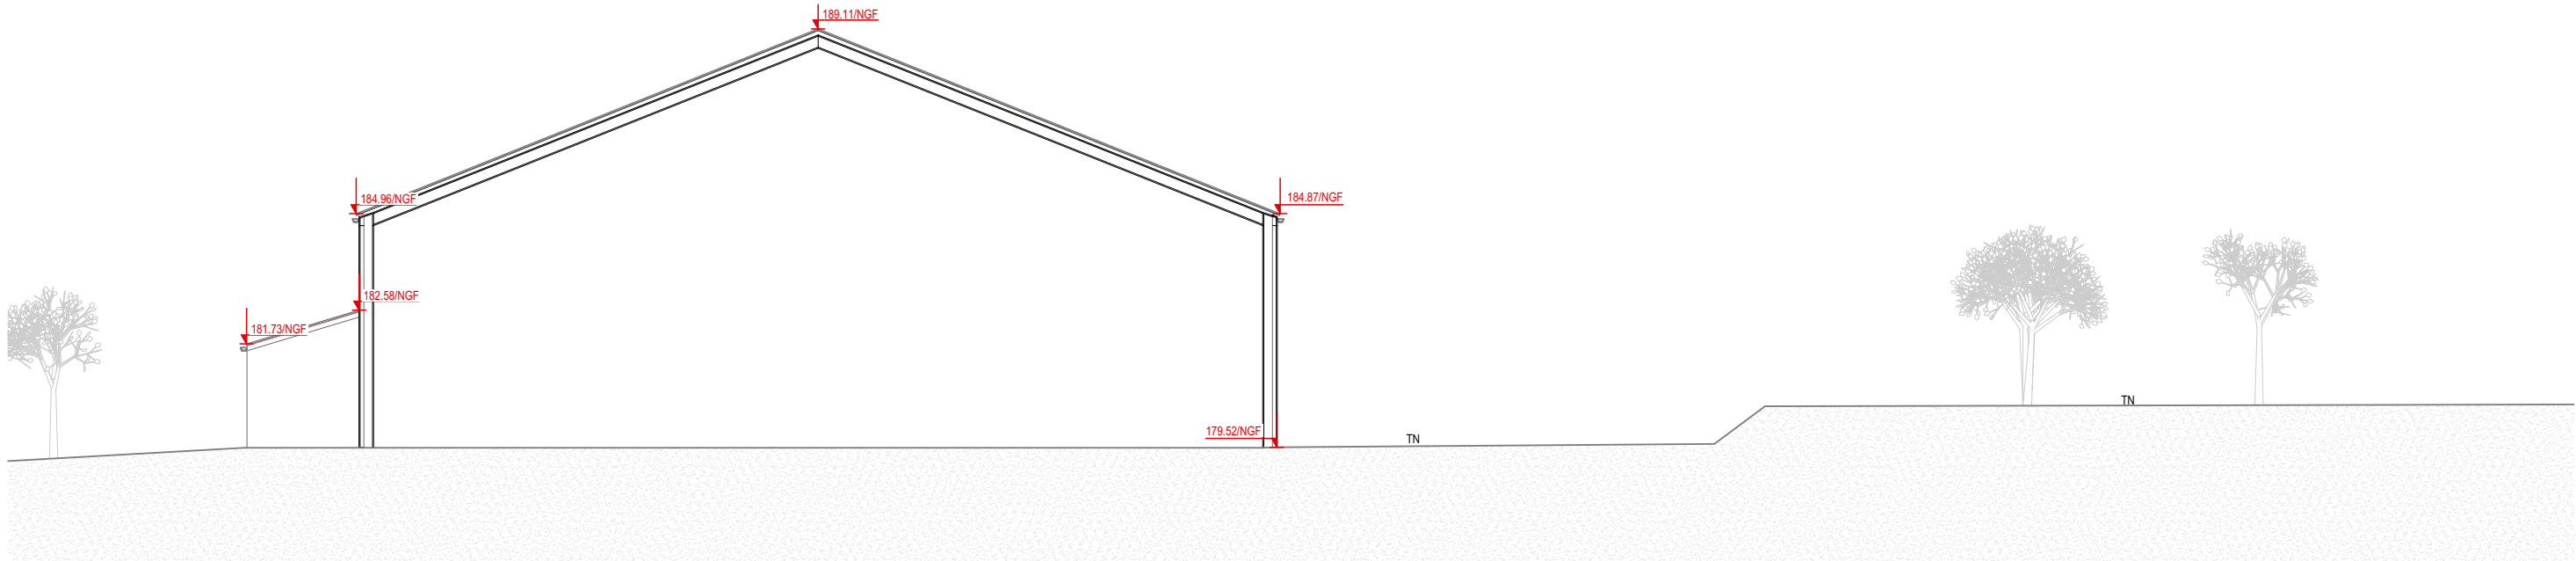

EDL-

Façade Ouest

1:150

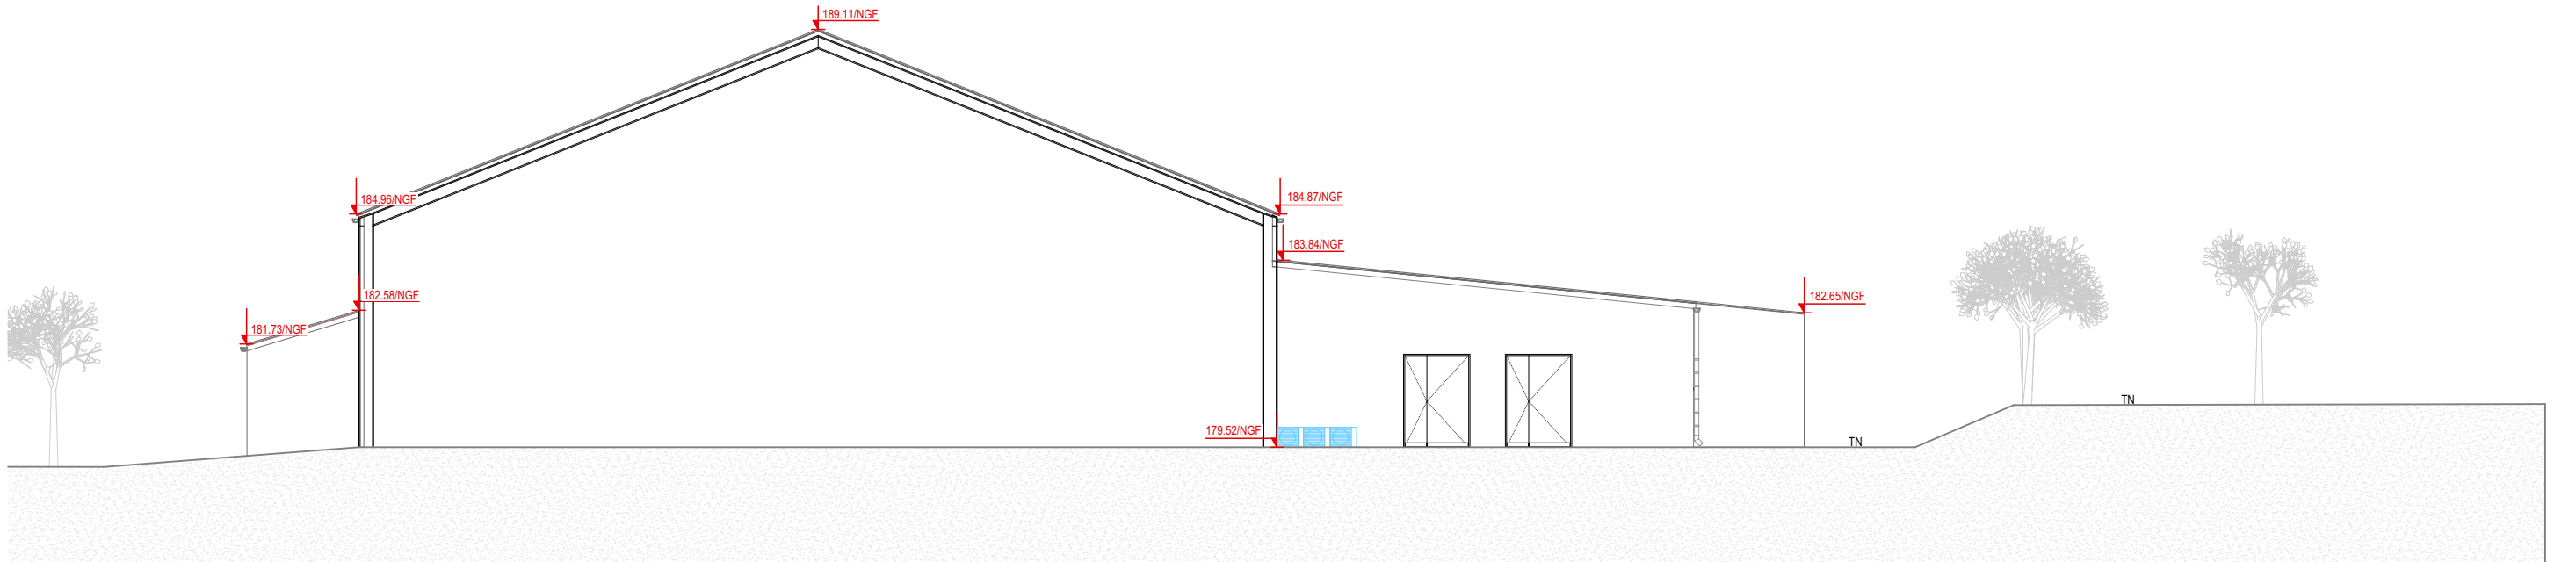

PROJET-



Façade Ouest

1:150

SUR L'ENSEMBLE DES BATIMENTS:
ENDUIT MONOCOUCHE
GRATTE FIN
TEINTE CHOIX MOE

Ces plans sont destinés aux entreprises pour l'exécution des travaux, l'ensemble des cotes et dimensions est à vérifier sur site avant toute mise en oeuvre.

SID USID DE CARCASSONNE CASEPNE IENA TSA 30010 - 11801 CARCASSONNE CEDEX	Dessiné par : ASC2 Mélissa BLOT	AUDE VILLEPINTE STATION RADIOELECTRIQUE LA LAUZETTE GYMNASE 0012		Nom de la fiche : 110434501V_0012		MINISTÈRE DES ARMÉES ET DES ANCIENS COMBATTANTS Liberté Égalité Fraternité SGA Secrétariat général pour l'administration
	Chef de l'USID de Carcassonne IPMI Christophe TAILFER	DOSSIER DE CONSULTATION DES ENTREPRISES		SID	Chorus Imm.: 158528 Chorus Comp.: 308366	
		DCE 11. ELEVATION OUEST - EDL + PROJET Echelle : 1:150		Date création : 06/02/2026 Date indice :		Indice .

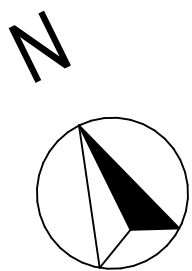
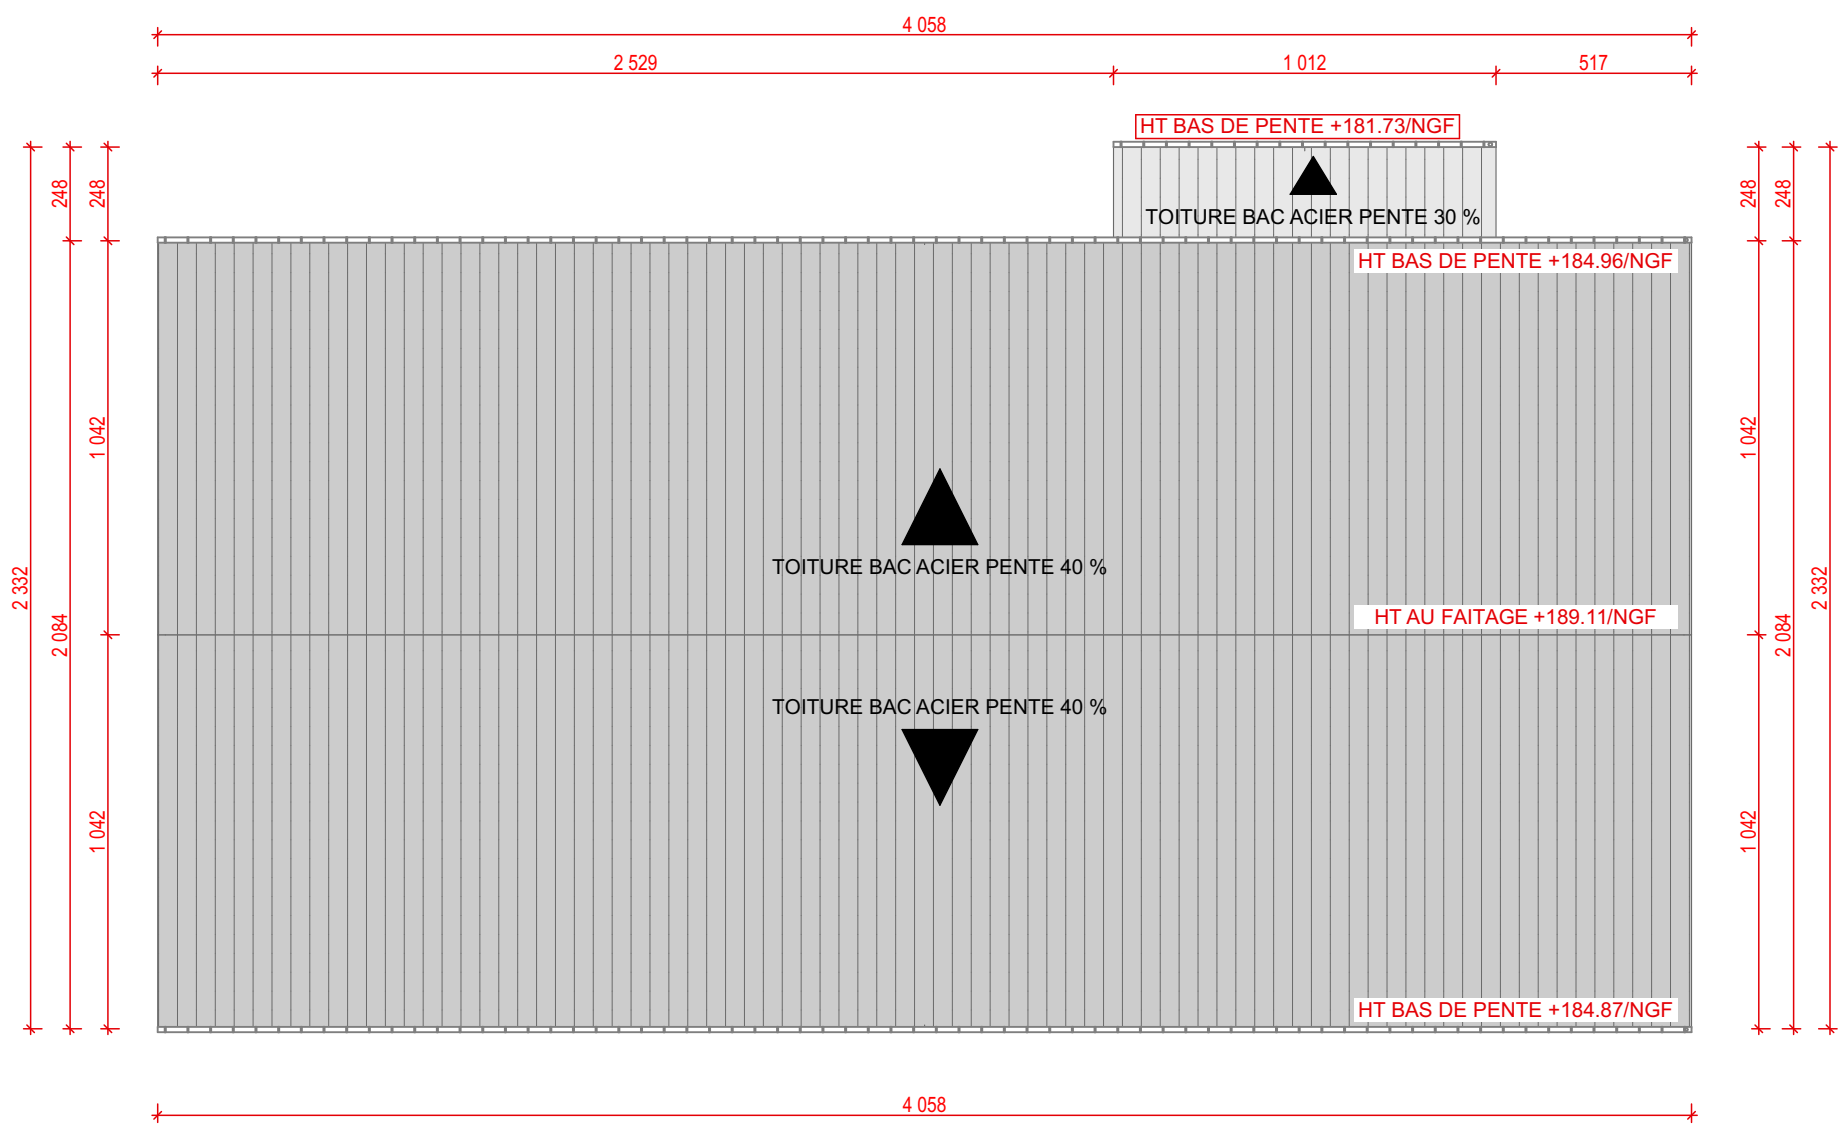


Ces plans sont destinés aux entreprises pour l'exécution des travaux, l'ensemble des cotes et dimensions est à vérifier sur site avant toute mise en oeuvre.

SID USID DE CARCASSONNE CASERIE IENA TSA 30010 - 11801 CARCASSONNE CEDEX	Dessiné par : ASC2 Mélissa BLOT	AUDE VILLEPINTE STATION RADIOELECTRIQUE LA LAUZETTE GYMNASE 0012		Nom de la fiche : 110434501V_0012		MINISTÈRE DES ARMÉES ET DES ANCIENS COMBATTANTS Liberté Egalité Fraternité SGA Secrétariat général pour l'administration
	Chef de l'USID de Carcassonne IPMI Christophe TAILFER	DOSSIER DE CONSULTATION DES ENTREPRISES		SID Chorus Imm.: 158528 Chorus Comp.: 308366	Date création : 06/02/2026	
		DCE 12. PLAN DES TOITURES - EDL		Date indice :	Indice	


Echelle : 1:200

Format : A3

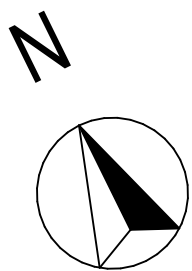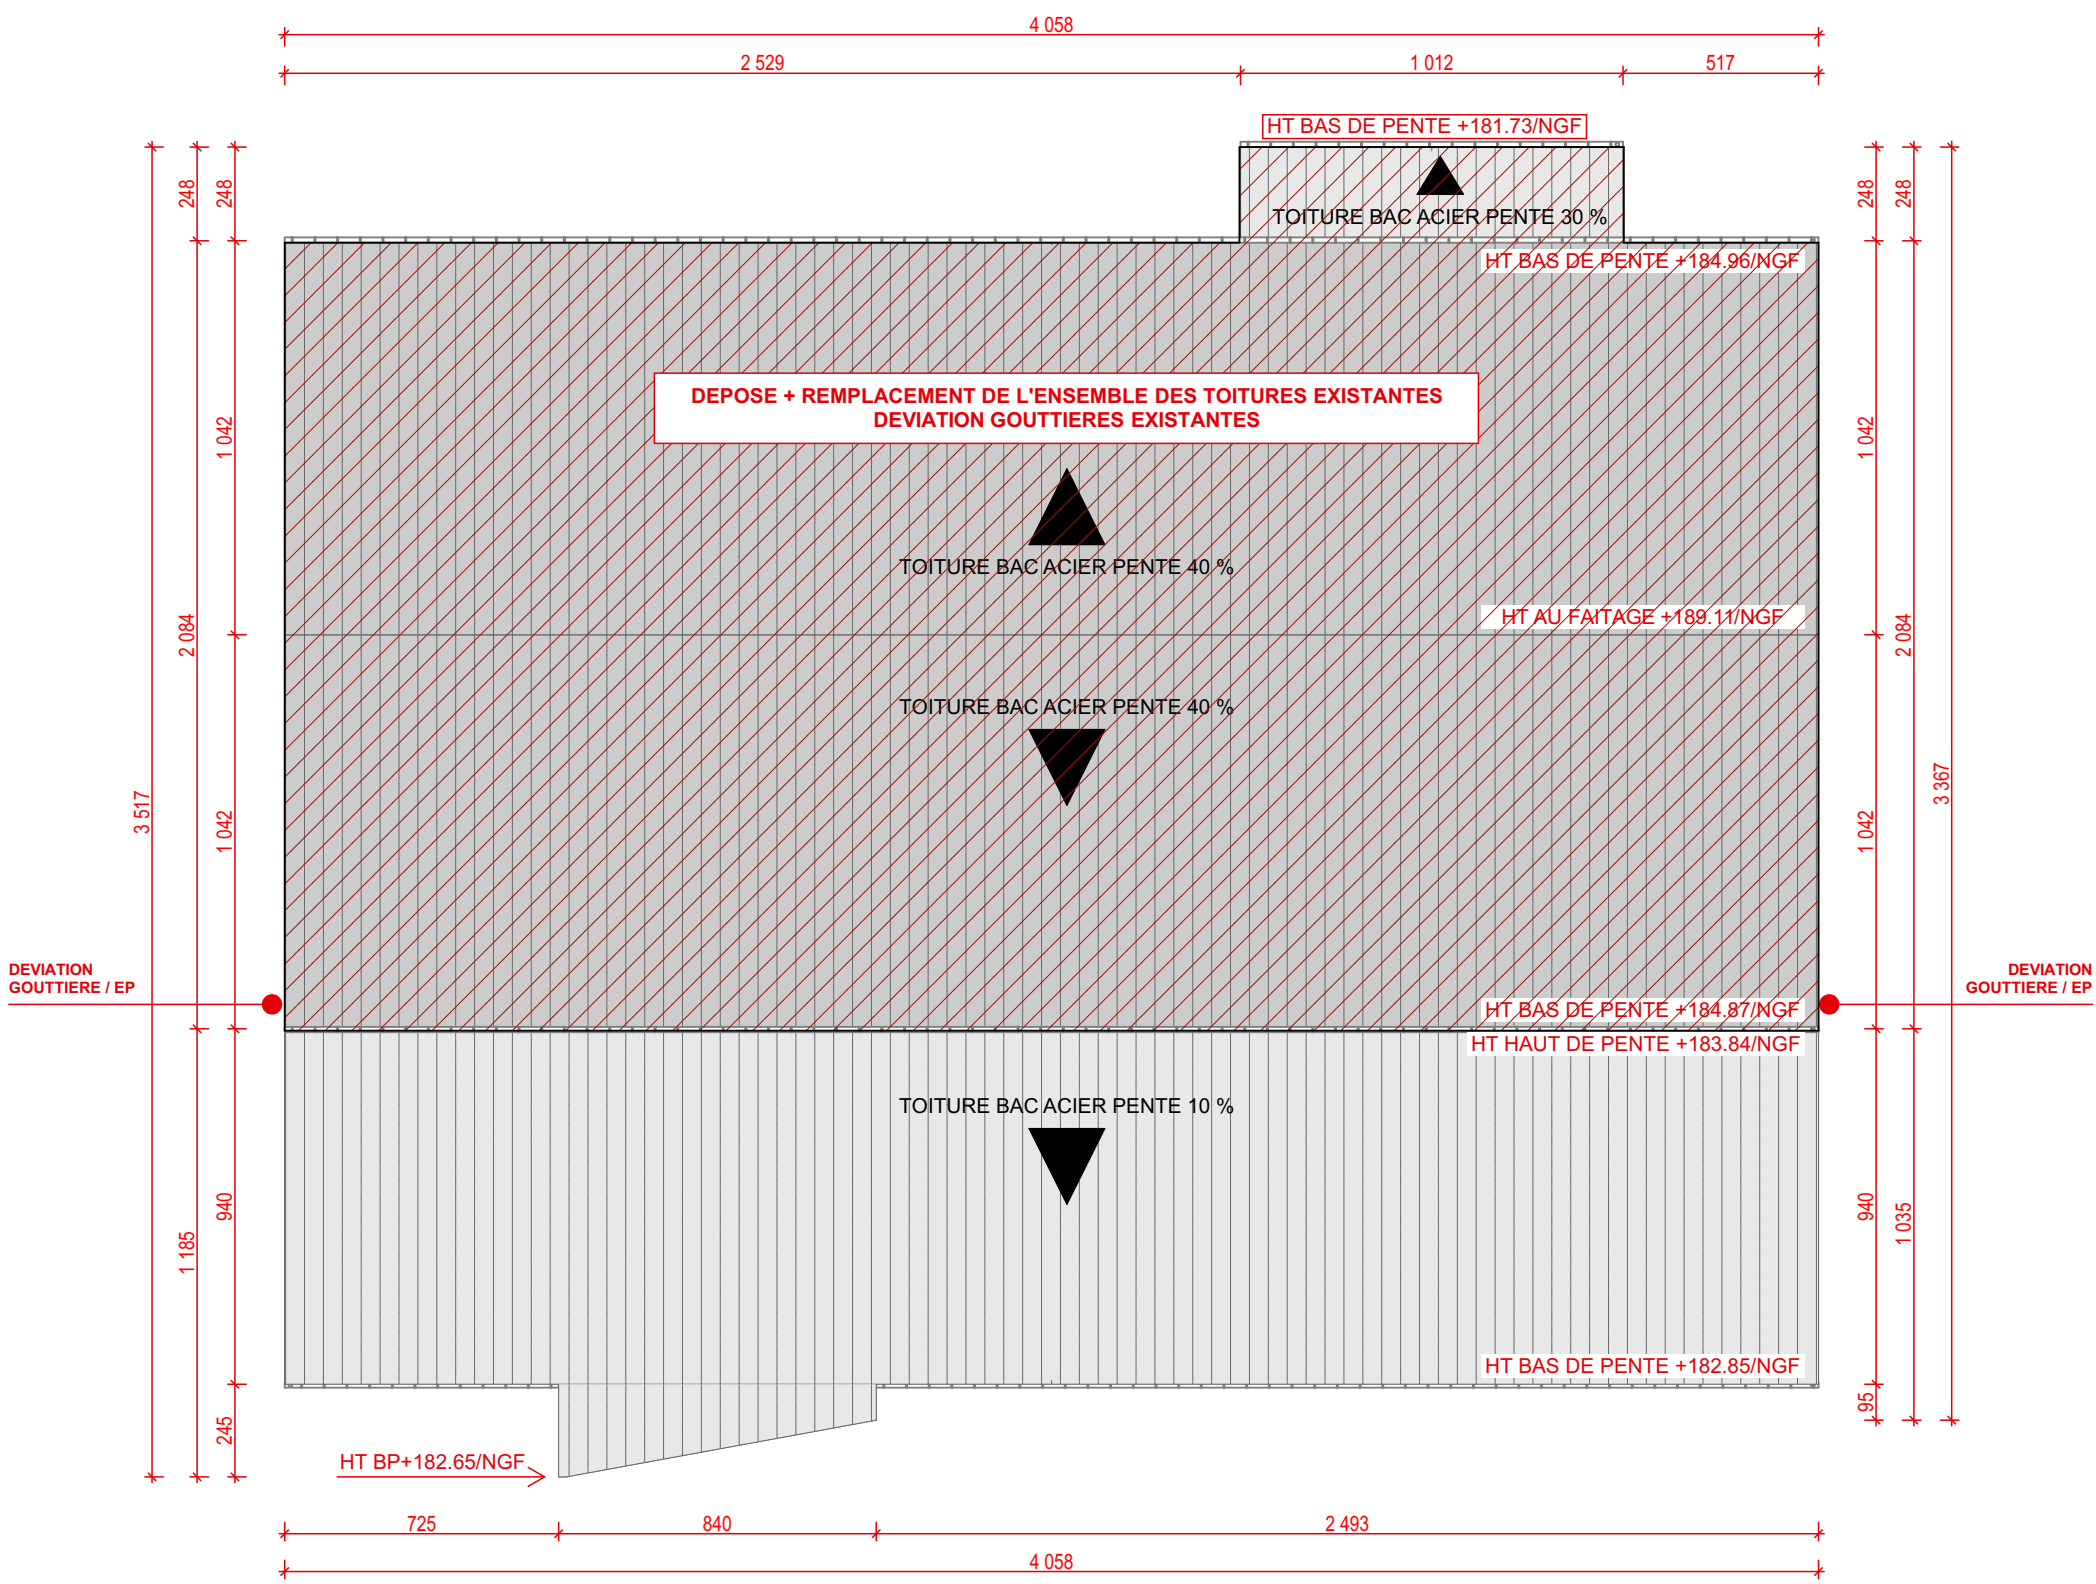


Ces plans sont destinés aux entreprises pour l'exécution des travaux, l'ensemble des cotes et dimensions est à vérifier sur site avant toute mise en oeuvre.

 USID DE CARCASSONNE CASERNE IENA TSA 30010 - 11801 CARCASSONNE CEDEX	Dessiné par : ASC2 Mélissa BLOT	AUDE VILLEPINTE STATION RADIOELECTRIQUE LA LAUZETTE GYMNASE 0012 DOSSIER DE CONSULTATION DES ENTREPRISES DCE 13. PLAN DES TOITURES - PROJET Echelle : 1:200	Nom de la fiche : 110434501V_0012		 MINISTÈRE DES ARMÉES ET DES ANCIENS COMBATTANTS Liberté Egalité Fraternité  SGA Secrétariat général pour l'administration
	Chef de l'USID de Carcassonne IPMI Christophe TAILFER		 Chorus Imm.: 158528 Chorus Comp.: 308366	Date création : 06/02/2026 Date indice :	

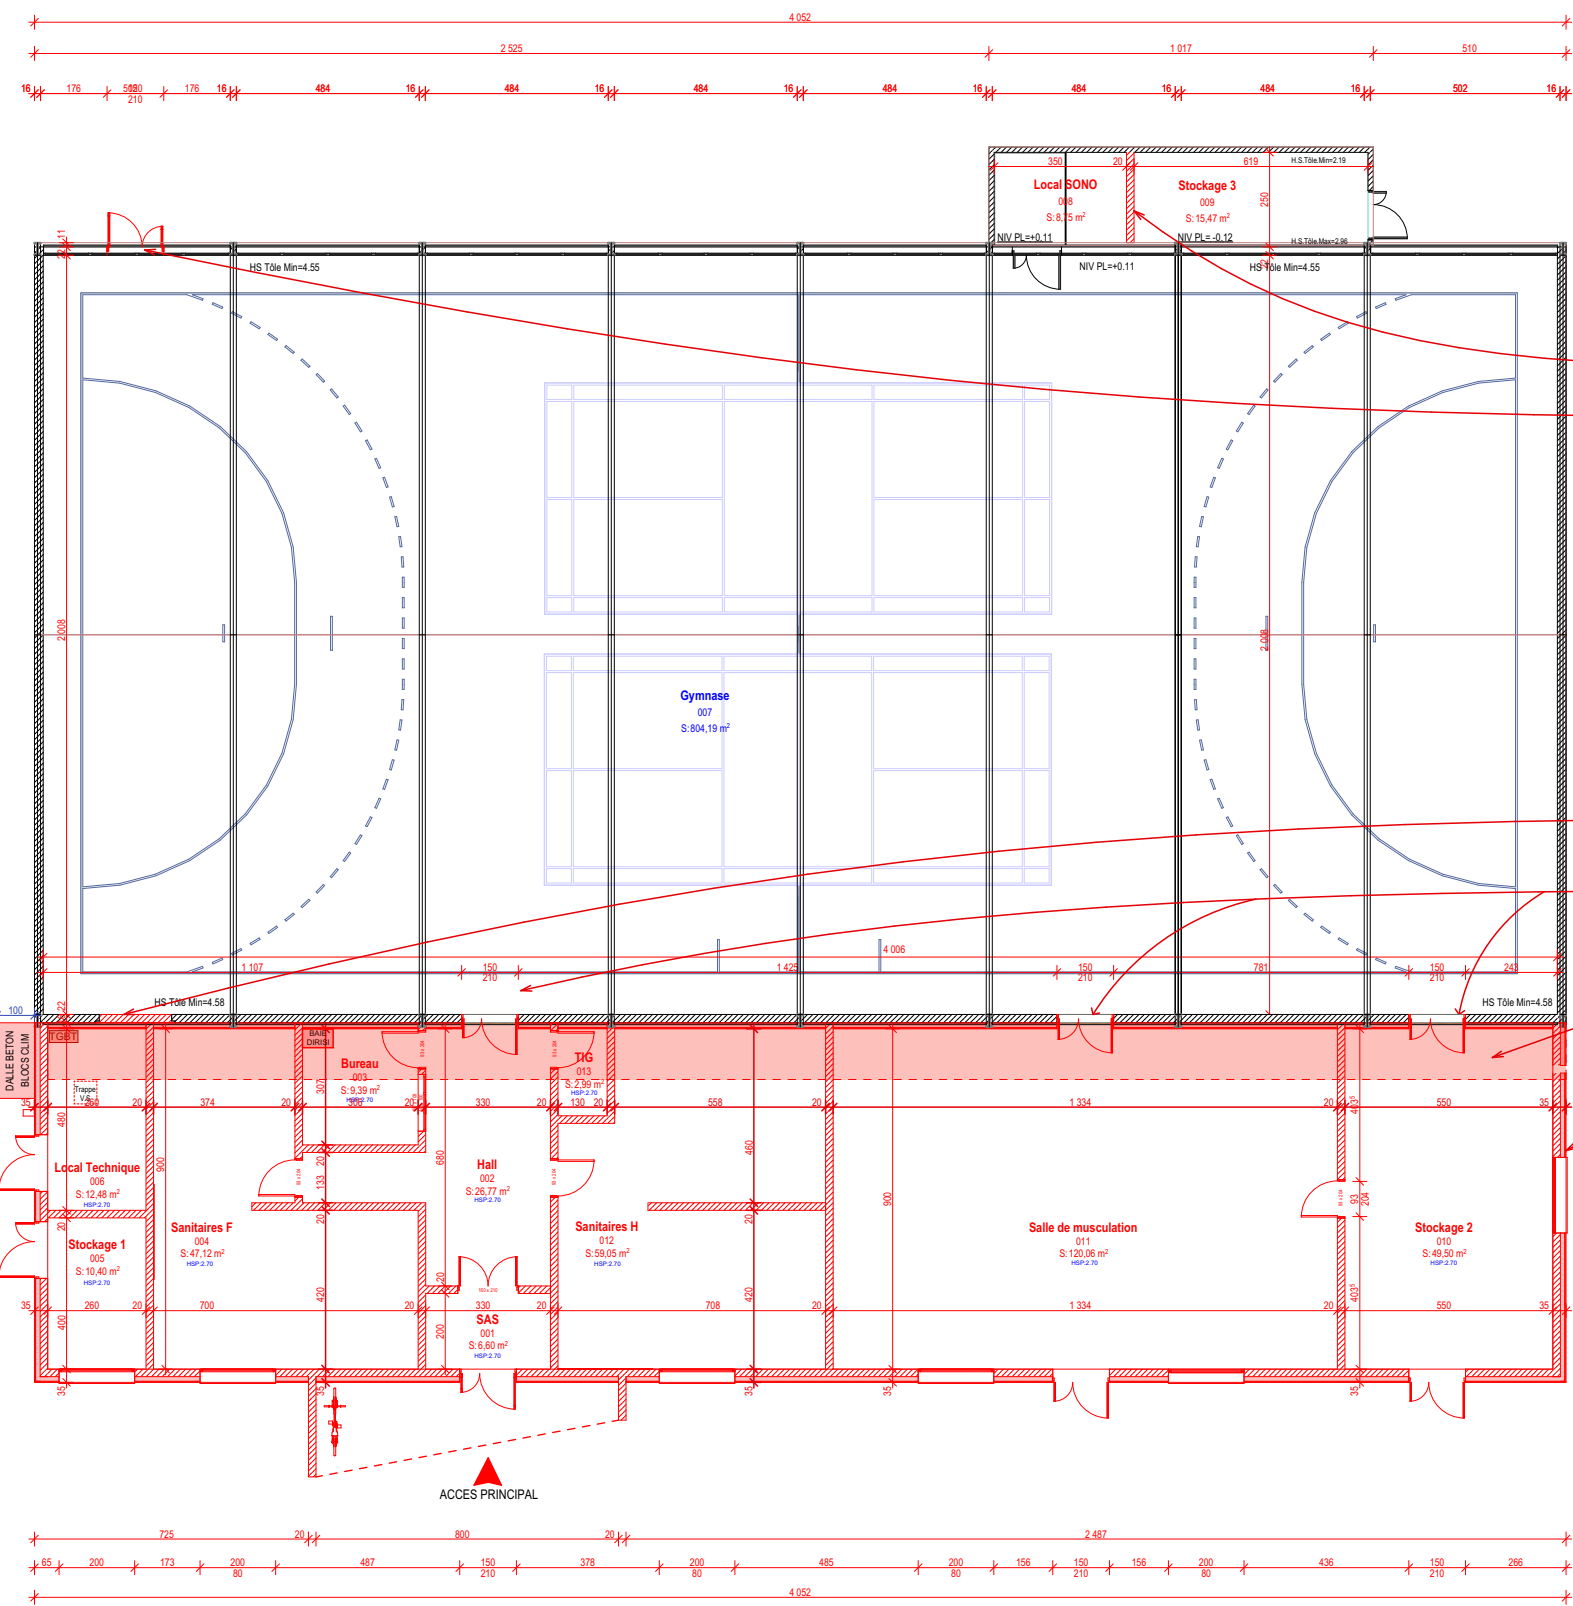


- REALISATION CLOISONNEMENT 20CM
- CREATION NOUVELLE OUVERTURE
- REBOUCHAGE OUVERTURE EXISTANTE
- CREATION DE NOUVELLES OUVERTURES
- ZONE DE RETRAIT DES FONDATIONS DE L'EXTENSION PAR RAPPORT AU BATIMENT EXISTANT LARGEUR A DEFINIR SELON ETUDE EXE
- ITE SUR LA PERIPHERIE DE L'EXTENSION

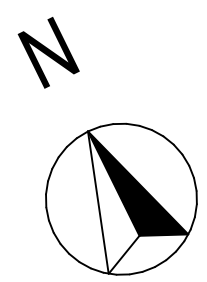


Ces plans sont destinés aux entreprises pour l'exécution des travaux, l'ensemble des cotes et dimensions est à vérifier sur site avant toute mise en oeuvre.


SID SUD-EST  USID DE CARCASSONNE CASERNE IENA TSA 30010 - 11801 CARCASSONNE CEDEX	Dessiné par : ASC2 Mélissa BLOT	AUDE VILLEPINTE STATION RADIOELECTRIQUE LA LAUZETTE GYMNASSE 0012		Nom de la fiche : 110434501V_0012		 MINISTÈRE DES ARMÉES ET DES ANCIENS COMBATTANTS Liberté Égalité Fraternité
	Chef de l'USID de Carcassonne IPMI Christophe TAILFER	DOSSIER DE CONSULTATION DES ENTREPRISES		 Chorus Imm.: 158528 Chorus Comp.: 308366	Date création : 06/02/2026	Indice
	Echelle : 1:200		DCE 14. GROS OEUVRE - PROJET	Format : A3	 Secrétariat général pour l'administration	

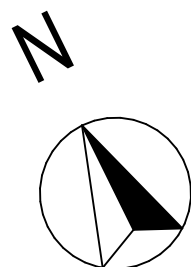

SID SUD-EST  USID DE CARCASSONNE CASERNE IENA TSA 3000 - 11801 CARCASSONNE CEDEX	<u>Dessiné par :</u> ASC2 Mélissa BLOT	AUDE VILLEPINTE STATION RADIOELECTRIQUE LA LAUZETTE GYMNASE 0012	<u>Nom de la fiche :</u> 110434501V_0012	 <u>Chorus Imm.:</u> 158528 <u>Chorus Comp.:</u> 308366	MINISTÈRE DES ARMÉES ET DES ANCIENS COMBATTANTS Liberté Egalité Fraternité
	<u>Chef de l'USID de Carcassonne</u> IPMI Christophe TAILFER		<u>Date création :</u> 06/02/2026 <u>Date indice :</u>		


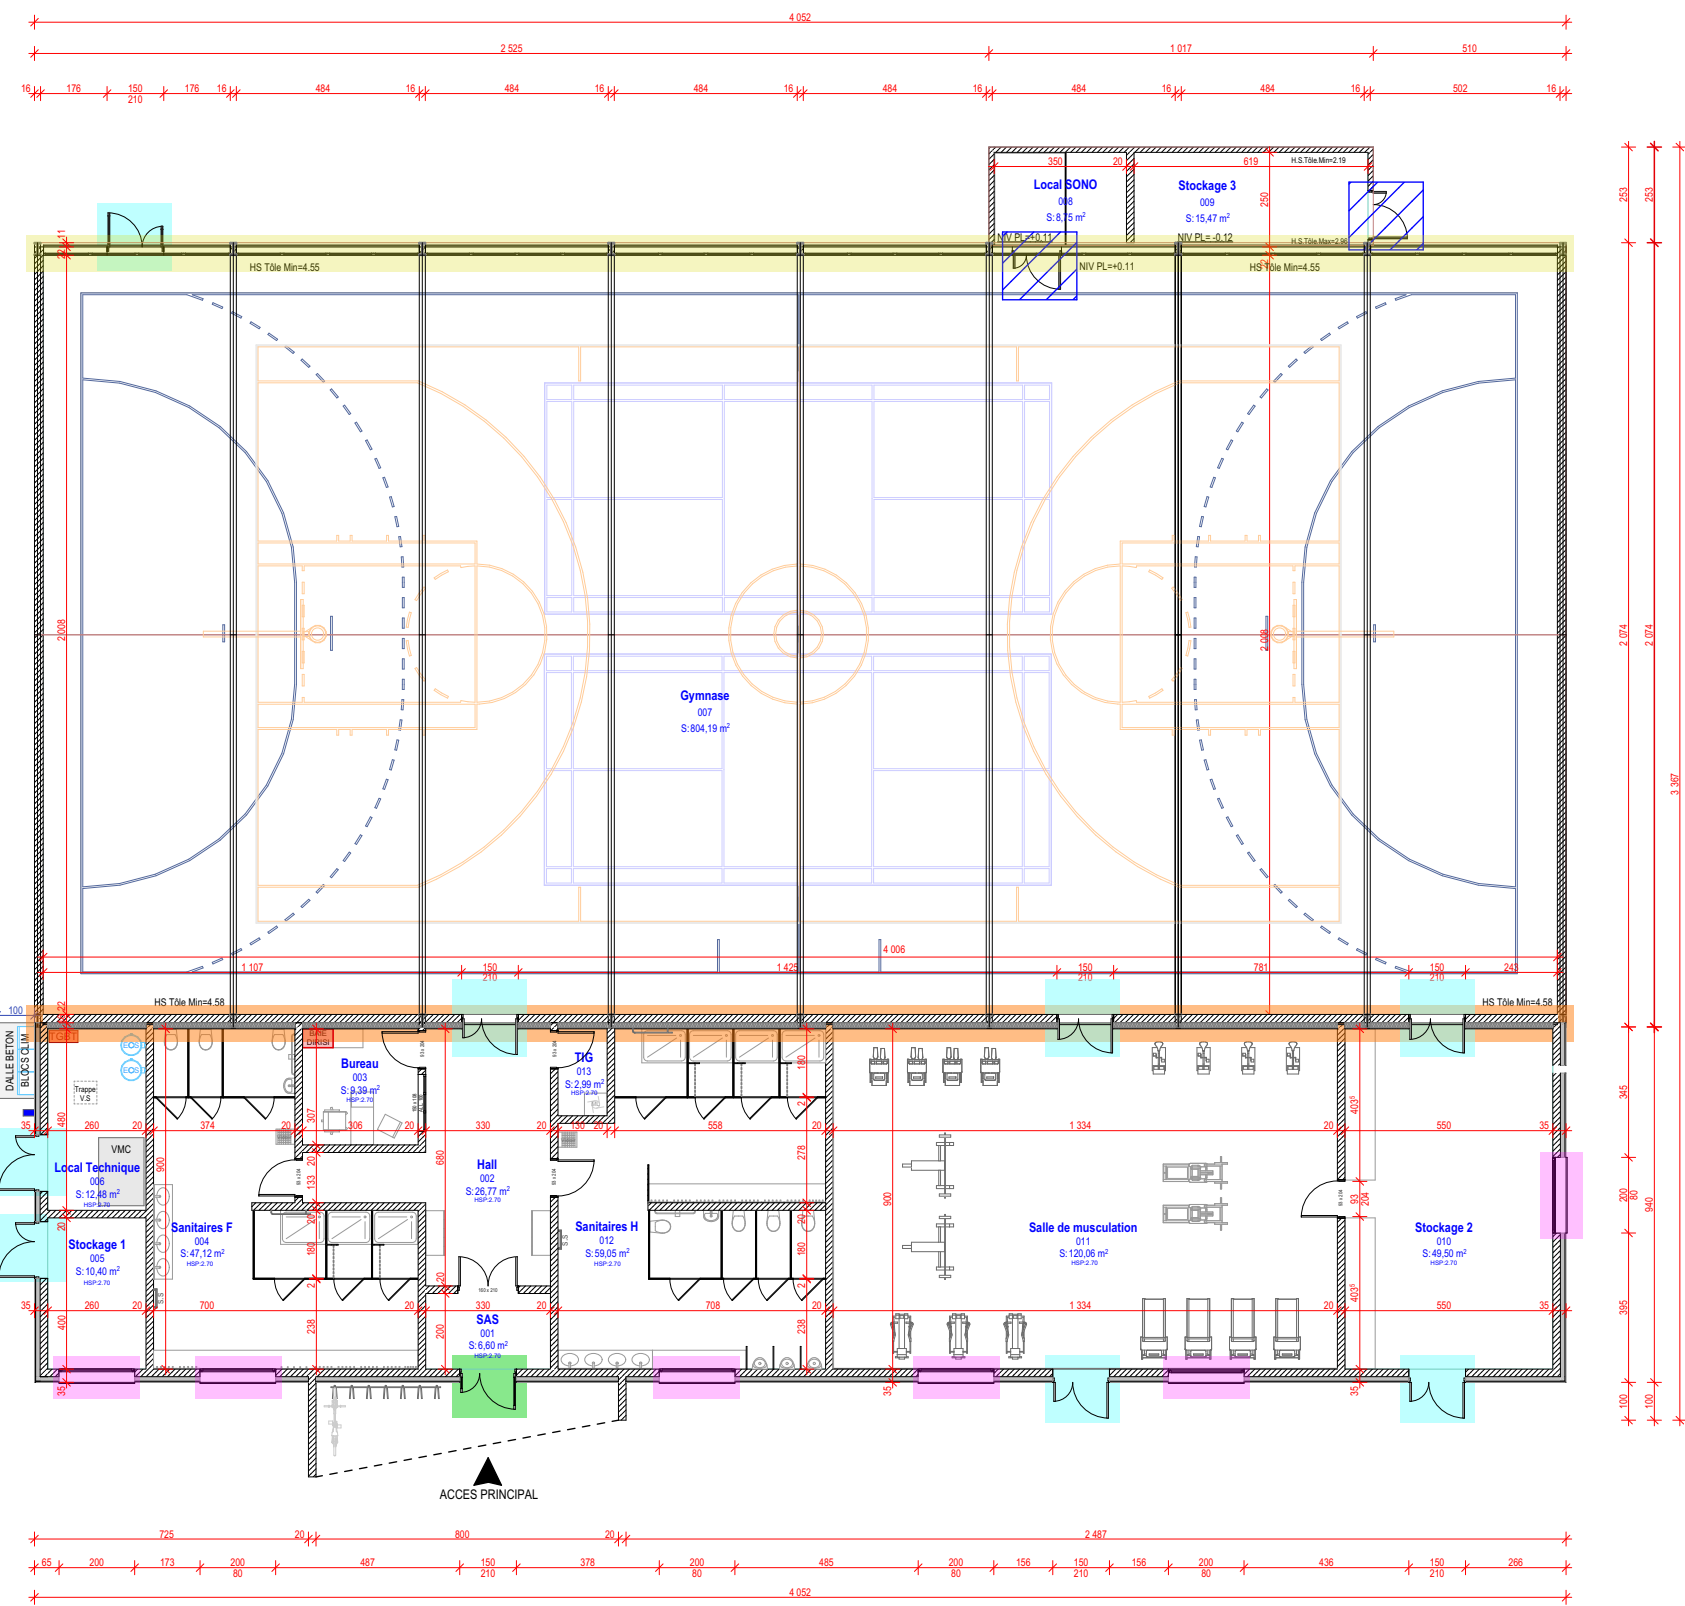


LEGENDE	
Menuiseries extérieures: Pose en tunnel	
ALU1 150x210	
ALU2 200X0.80	
ALU3 env. 4.85x100 (Mesures indicatives, à vérifier)	
ALU4 env. 4.85x 215 (Mesures indicatives, à vérifier) Remplacement à l'identique	
Portes Métalliques: Pose en tunnel	
PM1 150x210	
PM2 130x204 Remplacement à l'identique	

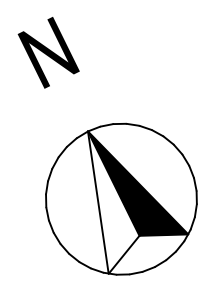


Ces plans sont destinés aux entreprises pour l'exécution des travaux, l'ensemble des cotes et dimensions est à vérifier sur site avant toute mise en oeuvre.

SID SUD-EST  USID DE CARCASSONNE CASERNE IENA TSA 30010 - 11801 CARCASSONNE CEDEX	Dessiné par : ASC2 Mélissa BLOT	AUDE VILLEPINTE STATION RADIOELECTRIQUE LA LAUZETTE GYMNASSE 0012	Nom de la fiche : 110434501V_0012		 MINISTÈRE DES ARMÉES ET DES ANCIENS COMBATTANTS Liberté Égalité Fraternité
	Chef de l'USID de Carcassonne IPMI Christophe TAILFER		 Chorus Imm.: 158528 Chorus Comp.: 308366		
	DOSSIER DE CONSULTATION DES ENTREPRISES		Date création : 06/02/2026	Index	 Secrétariat général pour l'administration
Echelle : 1:200		Format : A3	Date indice :		

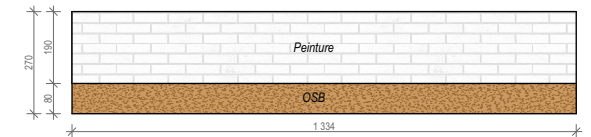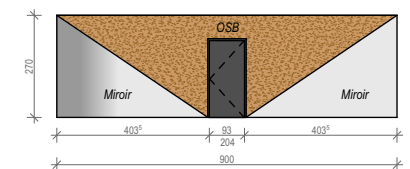
DETAIL 1

DETAIL 2

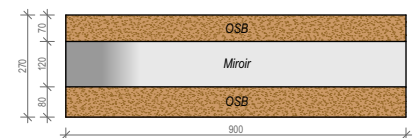


DETAIL 3


LEGENDE	
Menuiseries intérieures:	
	ME1 93x204
	ME2 150x104
	ME3 150X210
Plaquage mural:	
	DETAIL 1 Peinture sur maçonnerie + OSB Soubassement 0.80M
	DETAIL 2 Forme géométrique: OSB partie supérieure + Miroir partie inférieure
	DETAIL 3 OSB partie supérieure 0.70M + Miroir au centre 1M20 + OSB partie inférieure 0.80M

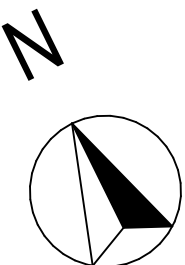

SID SUD-EST  USID DE CARCASSONNE CASERNE IENA TSA 3001 - 11801 CARCASSONNE CEDEX	<u>Dessiné par :</u> ASC2 Mélissa BLOT	AUDE VILLEPINTE STATION RADIOELECTRIQUE LA LAUZETTE GYMNASE 0012	<u>Nom de la fiche :</u> 110434501V_0012	 <u>Chorus Imm.:</u> 158528 <u>Chorus Comp.:</u> 308366	MINISTÈRE DES ARMÉES ET DES ANCIENS COMBATTANTS Liberté Egalité Fraternité
	<u>Chef de l'USID de Carcassonne</u> IPMI Christophe TAILFER		<u>Date création :</u> 06/02/2026 <u>Date indice :</u>		

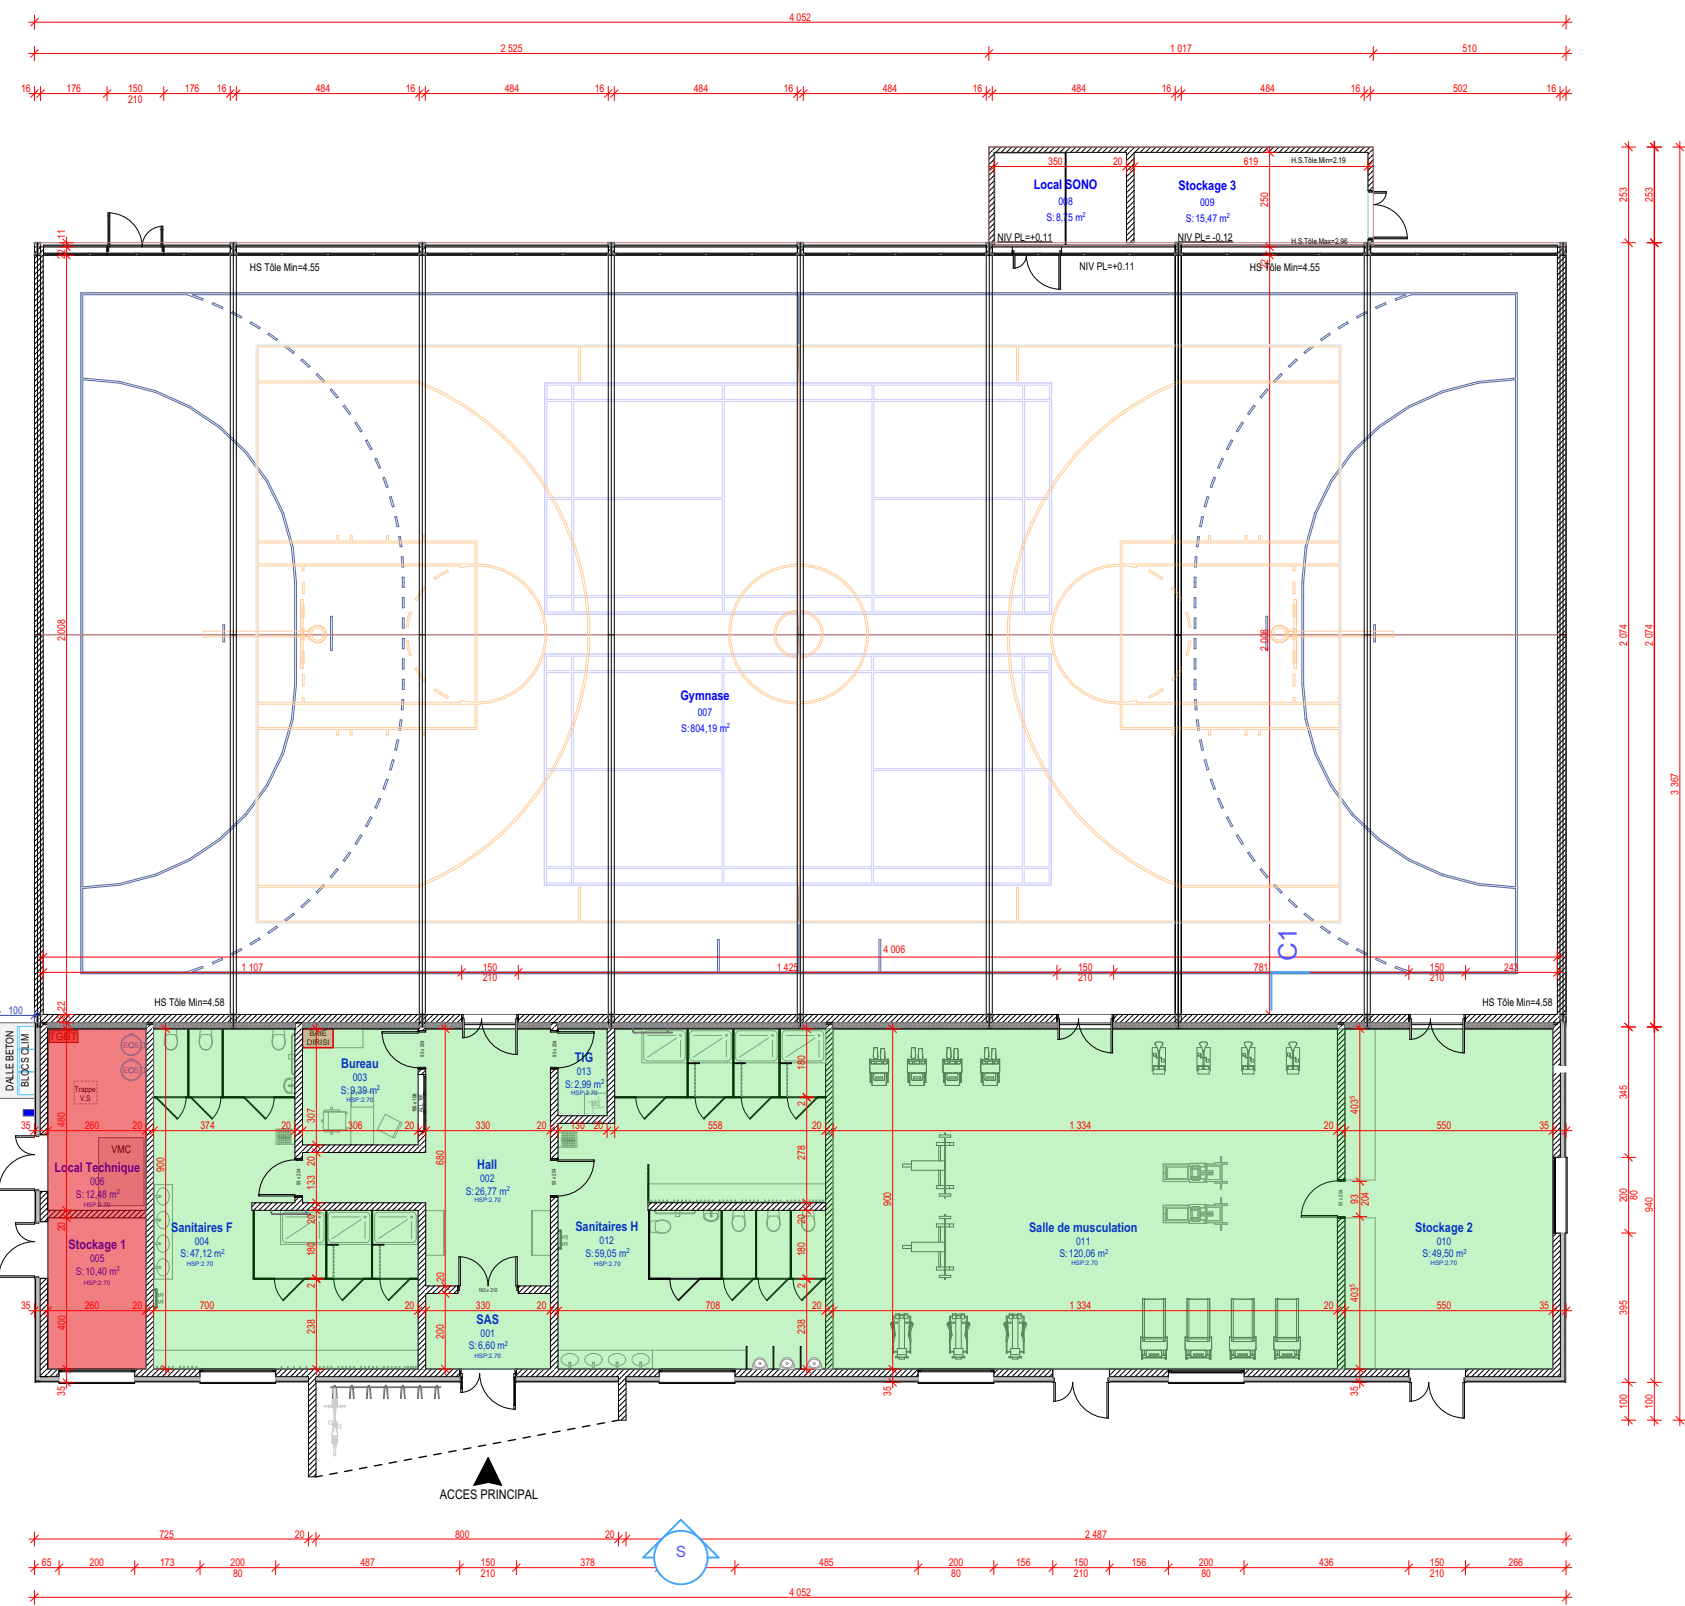


LEGENDE	
Plafonds:	
	Plafond suspendu démontable
	CF1h

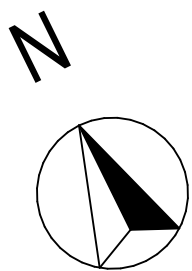


Ces plans sont destinés aux entreprises pour l'exécution des travaux, l'ensemble des cotes et dimensions est à vérifier sur site avant toute mise en oeuvre.

SID SUD-EST  USID DE CARCASSONNE CASERNE IENA TSA 30010 - 11801 CARCASSONNE CEDEX	Dessiné par : ASC2 Mélissa BLOT	AUDE VILLEPINTE STATION RADIOELECTRIQUE LA LAUZETTE GYMNASSE 0012 DOSSIER DE CONSULTATION DES ENTREPRISES DCE 18. TYPES DE PLAFONDS - PROJET Echelle : 1:200	Nom de la fiche : 110434501V_0012		 MINISTÈRE DES ARMÉES ET DES ANCIENS COMBATTANTS Liberté Egalité Fraternité 	
	Chef de l'USID de Carcassonne IPMI Christophe TAILFER		 Chorus Imm.: 158528 Chorus Comp.: 308366	Date création : 06/02/2026		Indice .
	Format : A3					

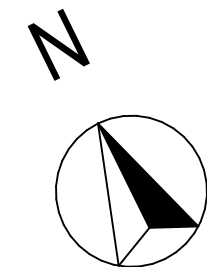


Ces plans sont destinés aux entreprises pour l'exécution des travaux, l'ensemble des cotes et dimensions est à vérifier sur site avant toute mise en oeuvre.

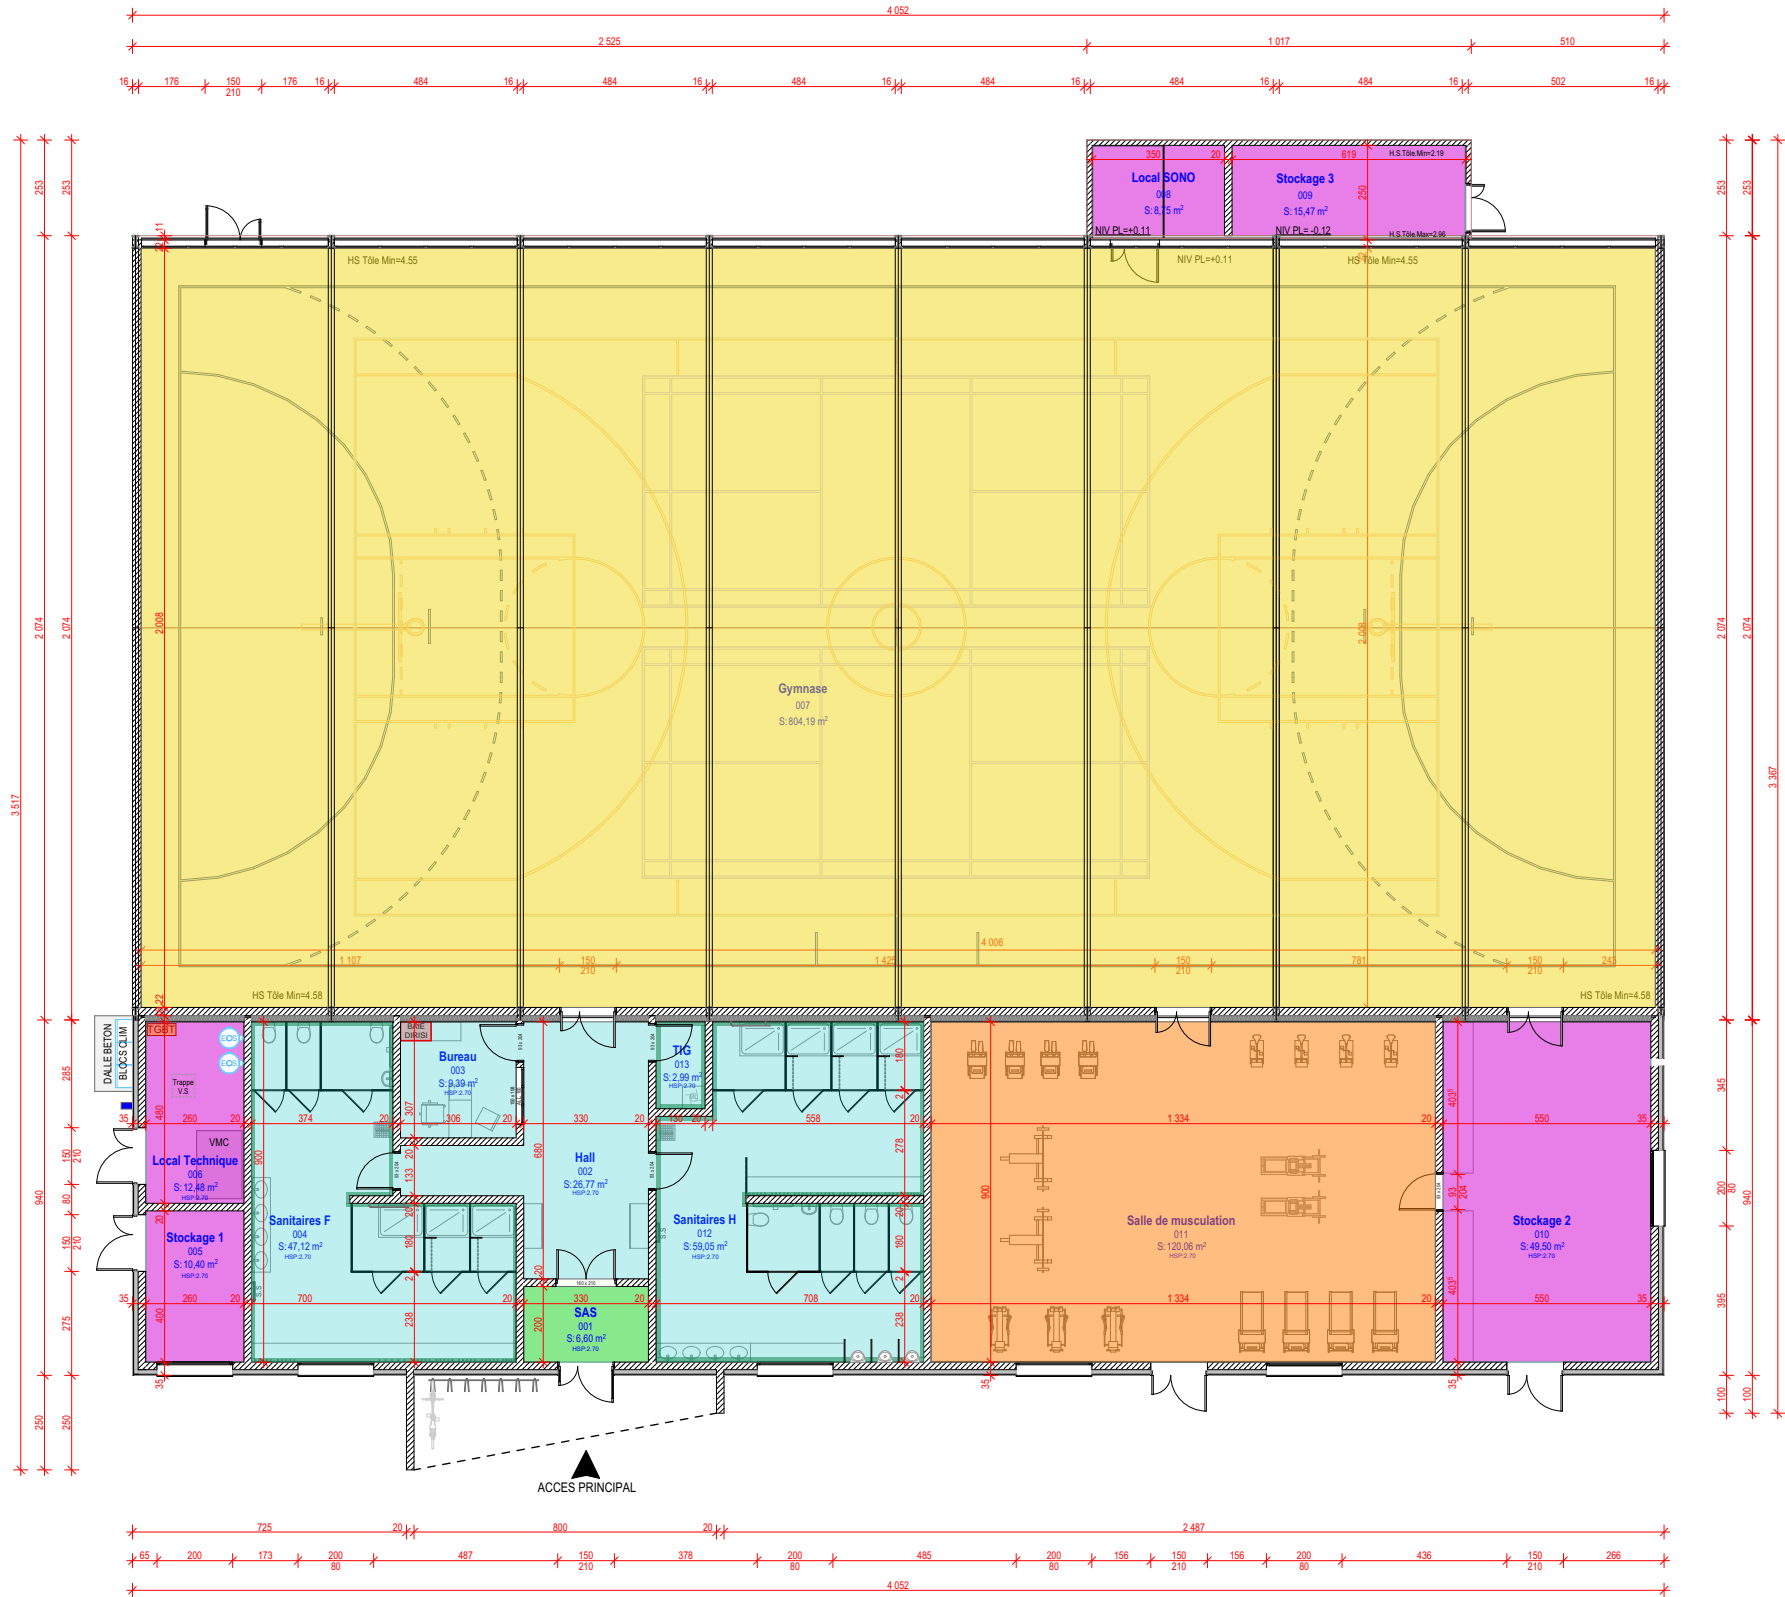


LEGENDE	
Revêtement de sol:	
	Carrelage 60x60
	Dalle sol anti-choc
	Ragréage + Sol souple sportif
	Ragréage + Peinture de sol
	Tapis anti-salissures
Faïence murale:	
	Carreaux 20x40 toute hauteur

SID SUD-EST  USID DE CARCASSONNE CASERNE IENA TSA 30010 - 11801 CARCASSONNE CEDEX	Dessiné par : ASC2 Mélissa BLOT	AUDE VILLEPINTE STATION RADIOELECTRIQUE LA LAUZETTE GYMNASSE 0012	Nom de la fiche : 110434501V_0012		 MINISTÈRE DES ARMÉES ET DES ANCIENS COMBATTANTS Liberté Egalité Fraternité
	Chef de l'USID de Carcassonne IPMI Christophe TAILFER	DOSSIER DE CONSULTATION DES ENTREPRISES	 Chorus Imm.: 158528 Chorus Comp.: 308366		
		DCE 19. REVETEMENT DE SOL + FAÏENCE - PROJET Echelle : 1:200	Format : A3	Date création : 06/02/2026 Date indice :	Indice .

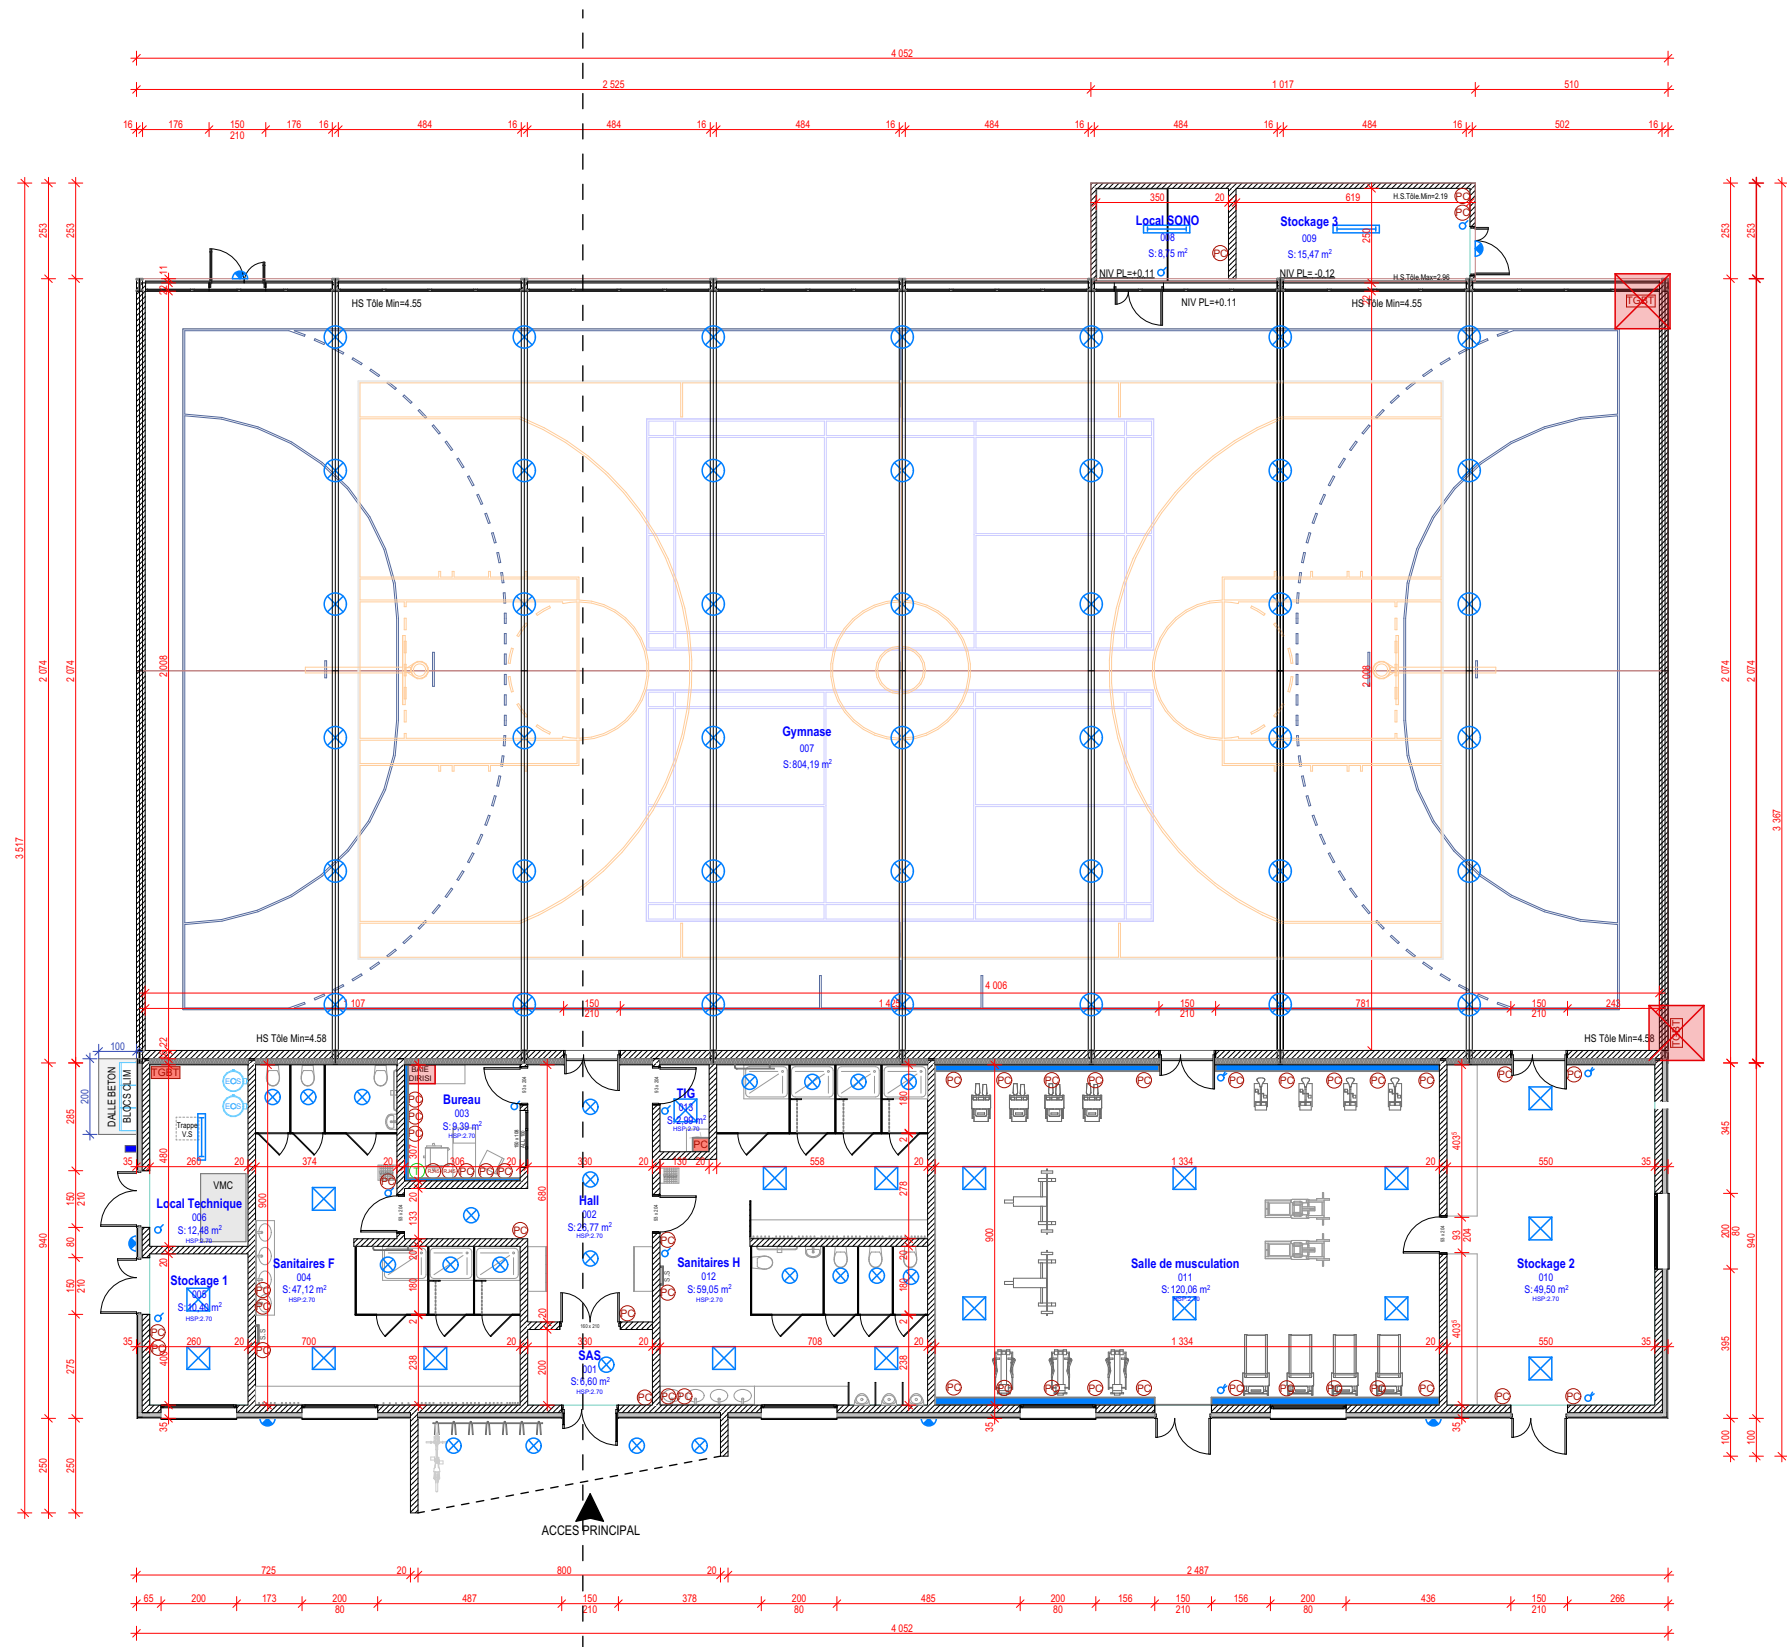


LEGENDE	
	Installation existante à déposer
	Tableau principal
	PCT 16A
	PCT 20A
	Téléphone
	RJ45
	ECL 01
	ECL 02
	ECL 03
	ECL 04
	ECL 05
	Interrupteur
	Va et vient
	Goulotte électrique

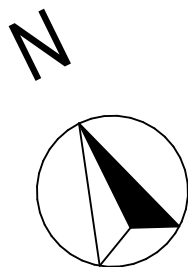


Ces plans sont destinés aux entreprises pour l'exécution des travaux, l'ensemble des cotes et dimensions est à vérifier sur site avant toute mise en oeuvre.

 USID DE CARCASSONNE CASERNE IENA TSA 30010 - 11801 CARCASSONNE CEDEX	Dessiné par : ASC2 Mélissa BLOT	AUDE VILLEPINTE STATION RADIOELECTRIQUE LA LAUZETTE GYMNASSE 0012		Nom de la fiche : 110434501V_0012		 MINISTÈRE DES ARMÉES ET DES ANCIENS COMBATTANTS Liberté Egalité Fraternité	
	Chef de l'USID de Carcassonne IPMI Christophe TAILFER	DOSSIER DE CONSULTATION DES ENTREPRISES		 Chorus Imm.: 158528 Chorus Comp.: 308366	Date création : 06/02/2026 Date indice :		Indice
	Echelle : 1:200		DCE 20. ELECTRICITE - PROJET	Format : A3			


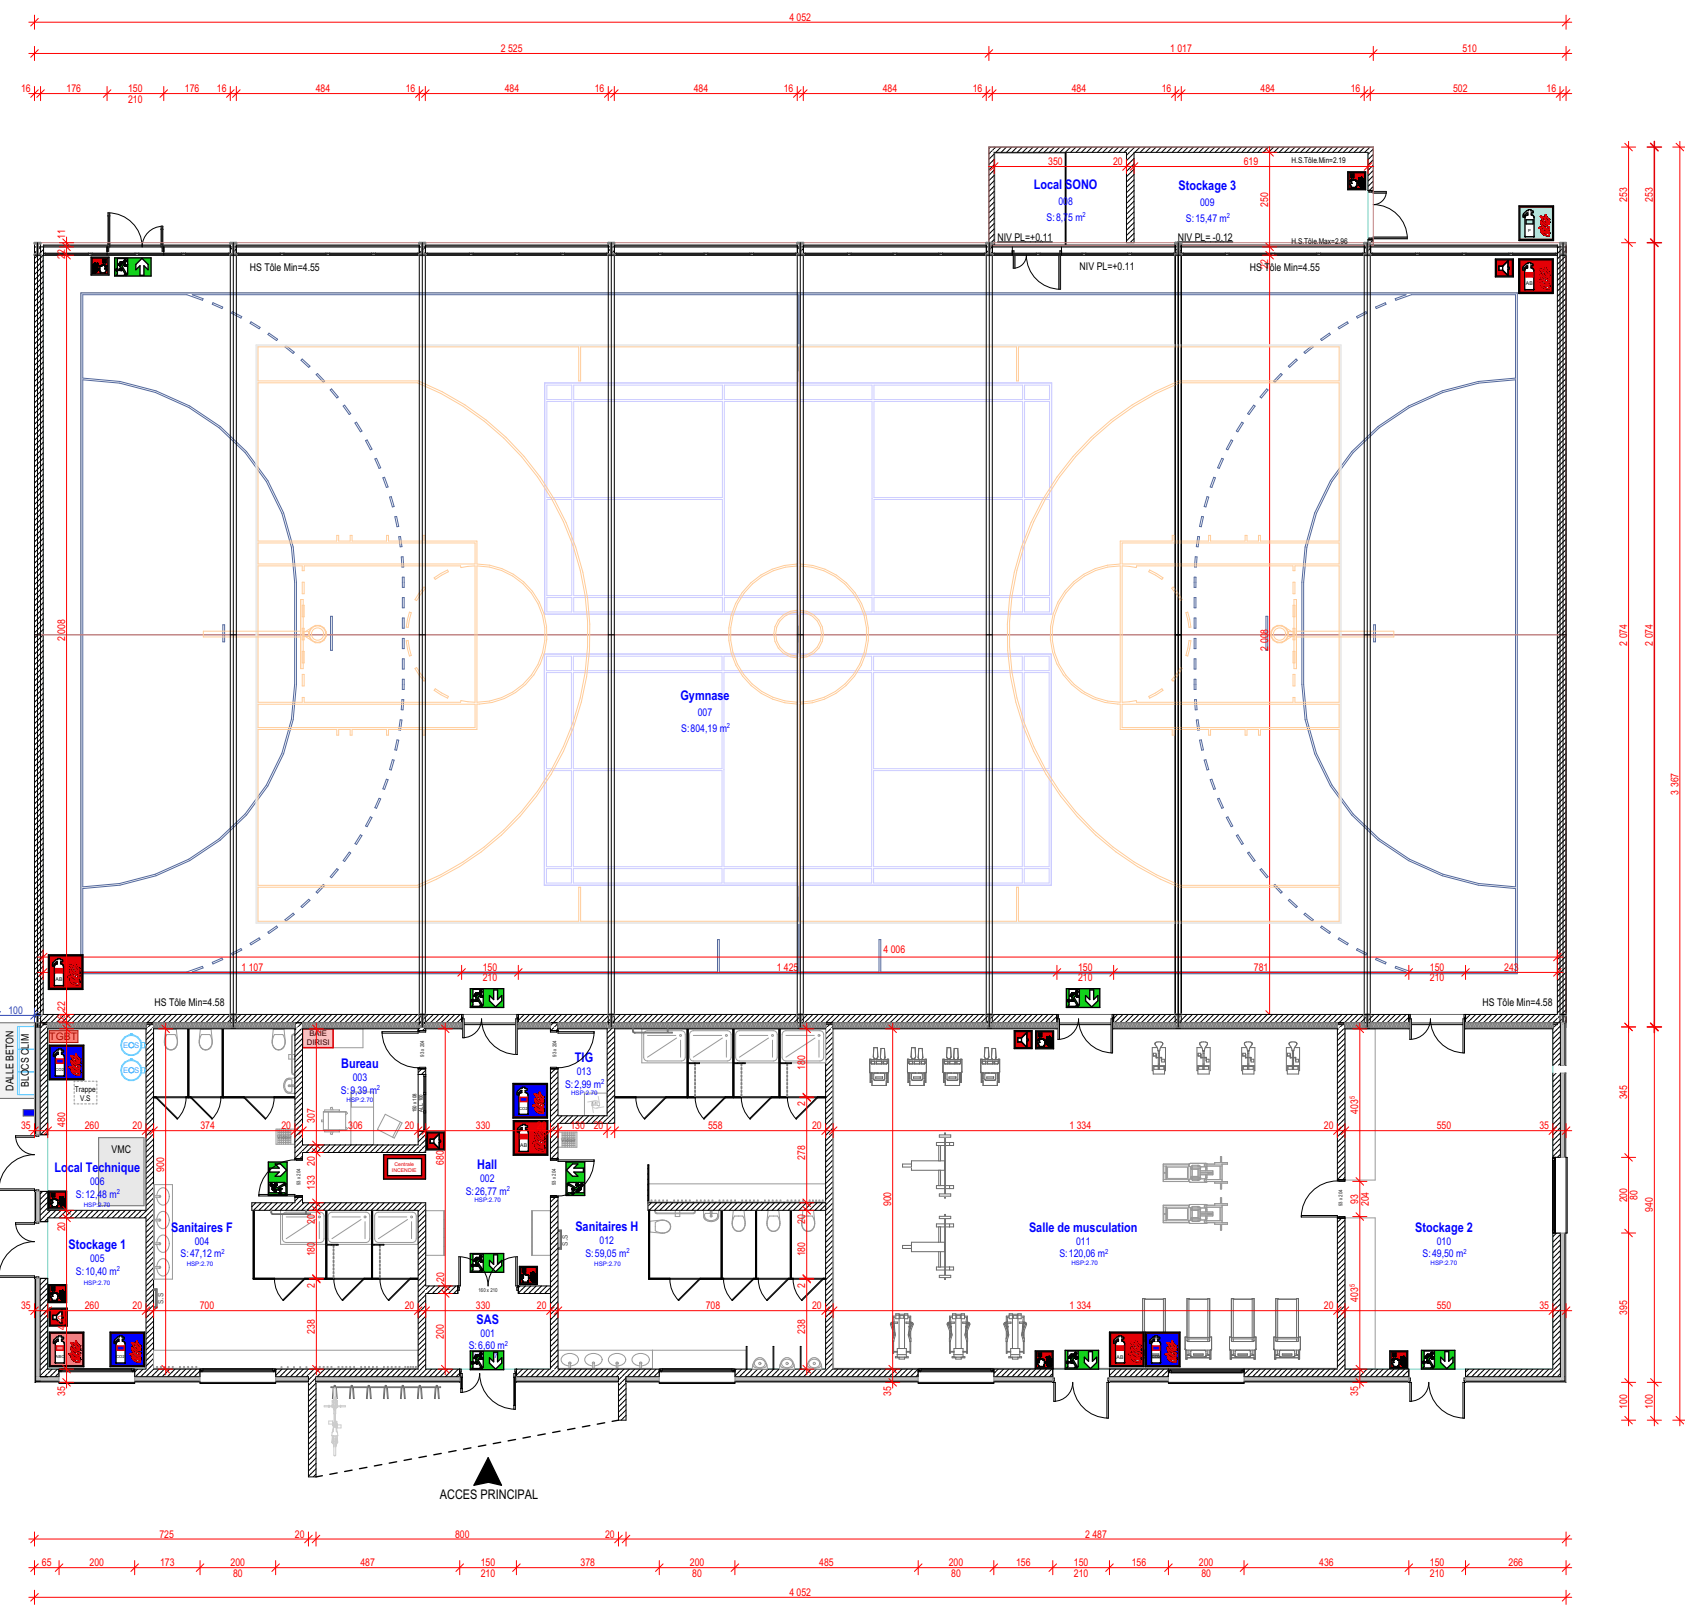


LEGENDE	
	Déclencheur Manuel
	Extincteur BL AB
	Extincteur 8kg ABC
	Extincteur 2kg CO2
	Extincteur 8kg Poudre
	Centrale incendie Alarme Type 4 avec DM
	BAES IP43 IK08
	Sirène

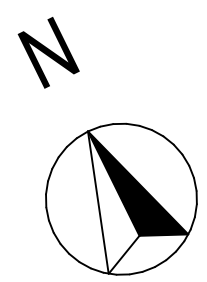

Ces plans sont destinés aux entreprises pour l'exécution des travaux, l'ensemble des cotes et dimensions est à vérifier sur site avant toute mise en oeuvre.

 USID DE CARCASSONNE CASERIE IENA TSA 30010 - 11801 CARCASSONNE CEDEX	Dessiné par : ASC2 Mélissa BLOT	AUDE VILLEPINTE STATION RADIOELECTRIQUE LA LAUZETTE GYMNASSE 0012	Nom de la fiche : 110434501V_0012	 MINISTÈRE DES ARMÉES ET DES ANCIENS COMBATTANTS Liberté Egalité Fraternité	
	Chef de l'USID de Carcassonne IPMI Christophe TAILFER	DOSSIER DE CONSULTATION DES ENTREPRISES	 Chorus Imm.: 158528 Chorus Comp.: 308366		
Echelle : 1:200		DCE 21. SECURITE INCENDIE- PROJET		Date création : 06/02/2026	Indice
		Format : A3		Date indice :	

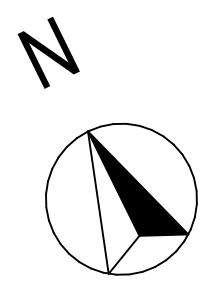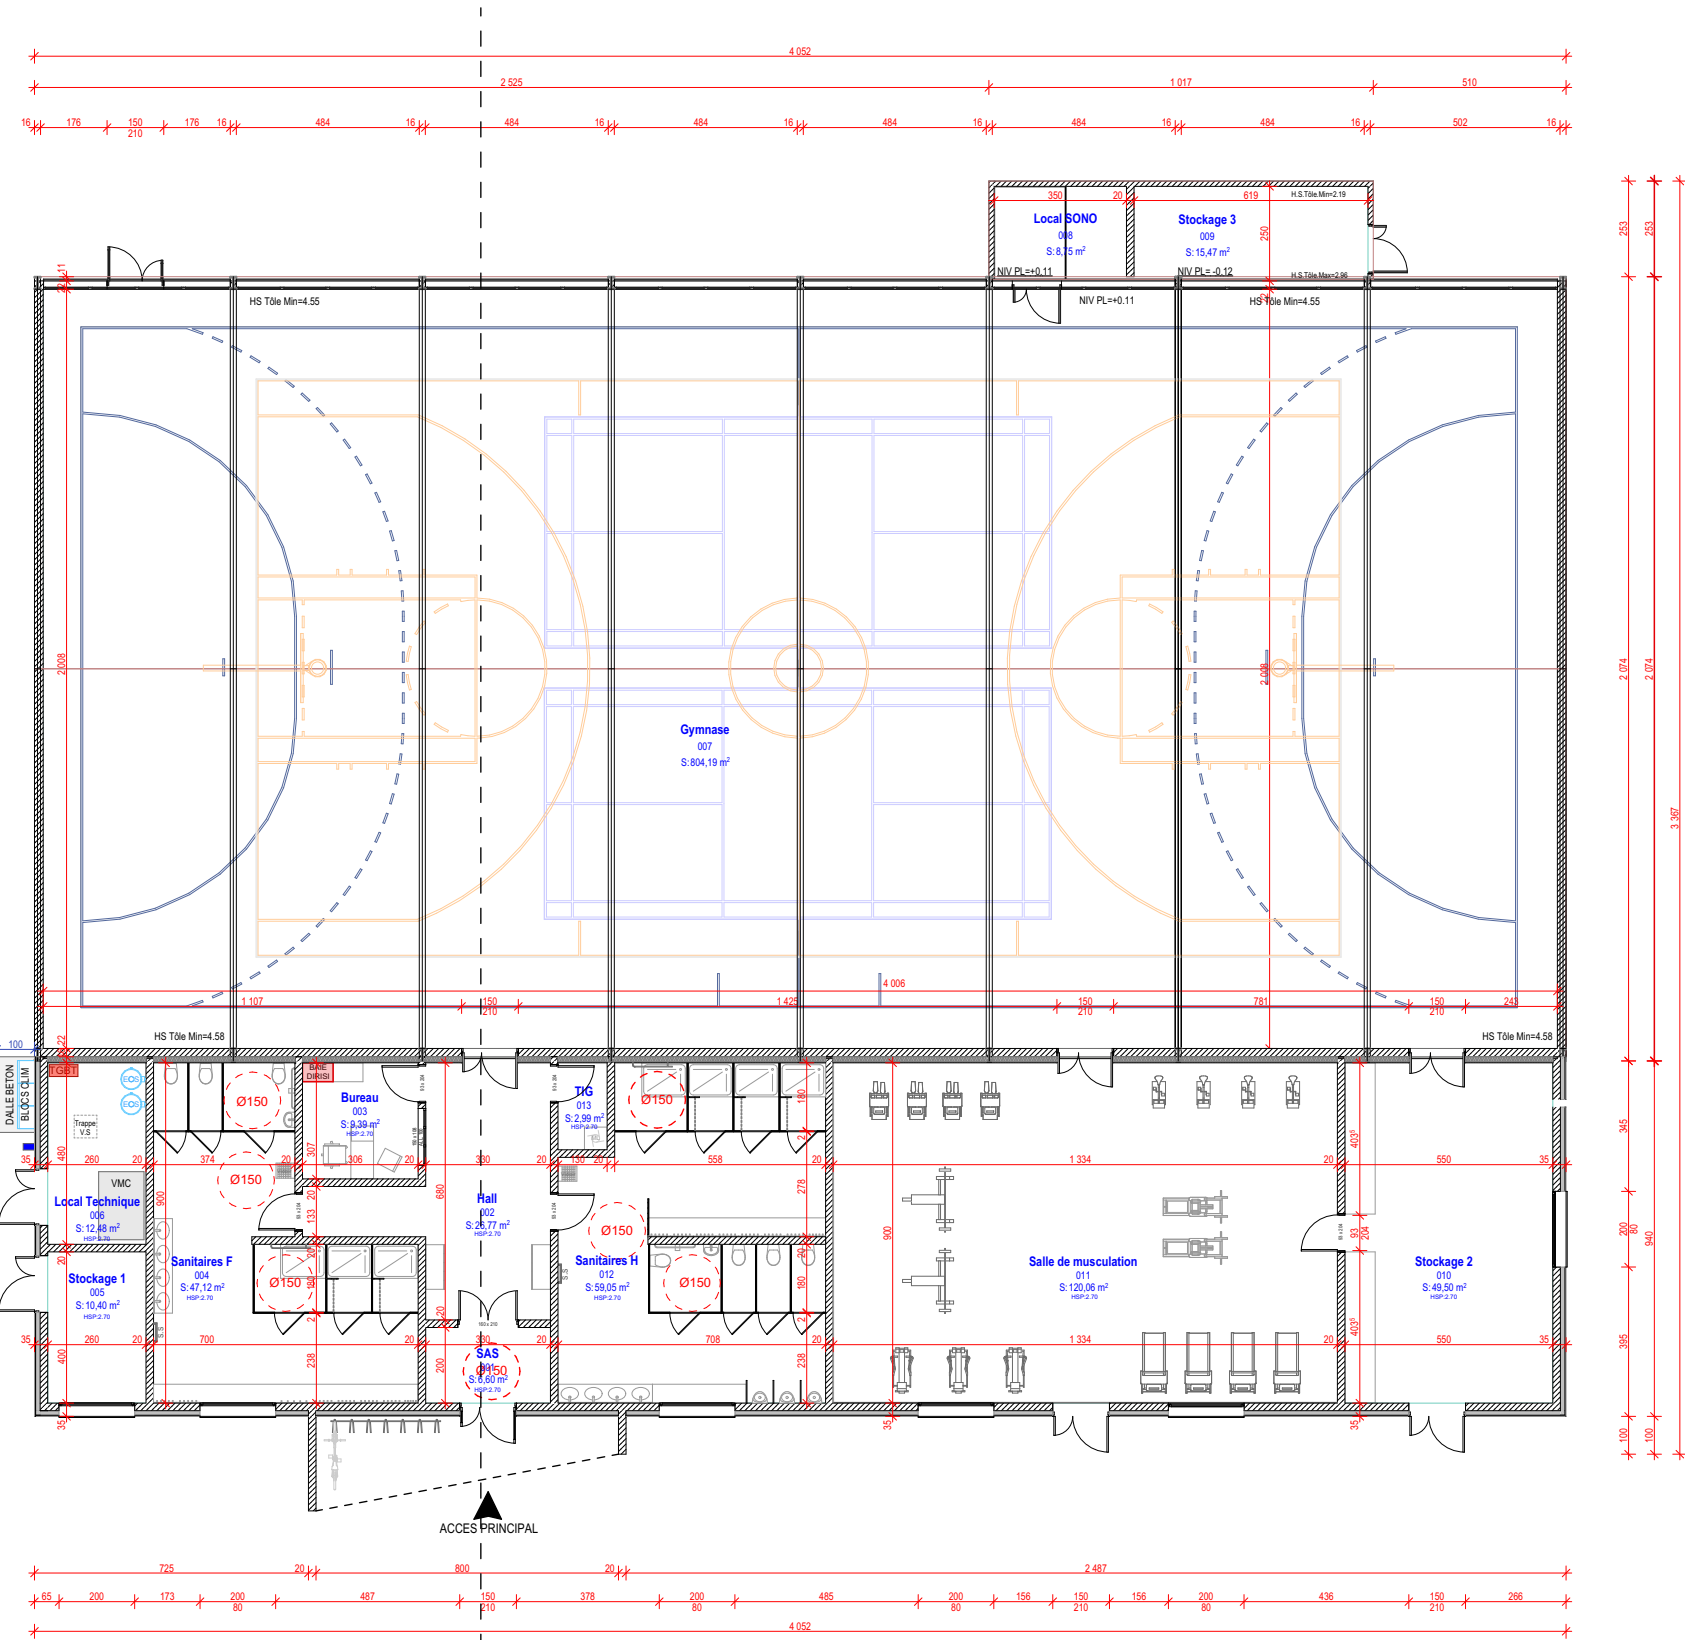

Ces plans sont destinés aux entreprises pour l'exécution des travaux, l'ensemble des cotes et dimensions est à vérifier sur site avant toute mise en oeuvre.

 USID DE CARCASSONNE CASERNE IENA TSA 30010 - 11801 CARCASSONNE CEDEX	Dessiné par : ASC2 Mélissa BLOT	AUDE VILLEPINTE STATION RADIOELECTRIQUE LA LAUZETTE GYMNASSE 0012		Nom de la fiche : 110434501V_0012		 Liberté Égalité Fraternité
	Chef de l'USID de Carcassonne IPMI Christophe TAILFER	DCE 22. ERP PMR - PROJET		 Chorus Imm.: 158528 Chorus Comp.: 308366	Date création : 06/02/2026 Date indice :	Indice

Echelle : 1:200
Format : A3



VUE 1



VUE 2



INSERTION 3D

Ces plans sont destinés aux entreprises pour l'exécution des travaux, l'ensemble des cotes et dimensions est à vérifier sur site avant toute mise en oeuvre.

SID SUD-EST  USID DE CARCASSONNE CASERNE IENA TSA 30010 - 11001 CARCASSONNE CEDEX	Dessiné par : ASC2 Mélissa BLOT	AUDE VILLEPINTE STATION RADIOELECTRIQUE LA LAUZETTE GYMNASE 0012	Nom de la fiche : 110434501V_0012	 MINISTÈRE DES ARMÉES ET DES ANCIENS COMBATTANTS Liberté Égalité Fraternité
	Chef de l'USID de Carcassonne IPMI Christophe TAILFER	DOSSIER DE CONSULTATION DES ENTREPRISES	 Chorus Imm.: 158528 Chorus Comp.: 308366	
	Echelle :	DCE 22. PHOTOS + 3D	Format : A3	Date création : 06/02/2026 Date indice :