

01	Dossier de consultation des entreprises
02	Plan de situation
03	Plan de Cadastre
04	Plan Masse - projet 1000e
05	Plan Masse - projet 200e
06	Plan des Réseaux Humides
07	Plan des Réseaux Existant
08	Plan de phasage RDJ
09	Plan de phasage RDC
10	Plan de phasage R+1
11	RDJ_Répartition des travaux selon la TVA applicable
12	RDC_Répartition des travaux selon la TVA applicable
13	R+1_Répartition des travaux selon la TVA applicable
14	Vue en plan RDJ - 1.100ème
15	Vue en plan RDJ - 1.50ème
16	Vue en plan RDJ - 1.50ème
17	Vue en plan RDC - 1.100ème
18	Vue en plan RDC - 1.50ème
19	Vue en plan RDC - 1.50ème
20	Vue en plan RDC - 1.50ème

21	Vue en plan R+1 - 1.100ème
22	Vue en plan R+1 - 1.50ème
23	Vue en plan R+1 - 1.50ème
24	Vue en plan R+1 - 1.50ème
25	OPTION - Extension Bois
26	Coupes A1-A2-A3-A4 Projet
27	Coupes A5-B1 Projet
28	Façade A Projet
29	Façade B projet
30	Façade C Projet
31	Façade D Projet
32	Façade E Projet
33	Façade F Projet
34	Façade G Projet
35	Façade H Projet
36	Façade I Projet
37	Axonométrie - PROJET

D0.0	CARNET DE DETAILS
D0.1	Repérage des détails
D0.2	Coupe détail façade Sud
D0.3	Coupe détail façade Nord
D0.4	Coupe détail façade Nord
D0.5	Coupe détail façade Sud Existant
D0.6	Coupe détail Acrotère
D0.7	Escalier
D0.8	Zone Conteneurs
D0.9	Coupe détail Salon
D1.00	PLANS DES REPERAGES
D1.01	Vue en plan RDJ - Démolitions
D1.02	Vue en plan RDC - Démolitions
D1.03	Vue en plan R+1 - Démolitions
D1.04	Plan des toitures
D1.05	Plan de repérages Sols - RDJ
D1.06	Plan de repérages Sols - RDC
D1.07	Plan de repérages Sols - R+1
D1.08	Plan de repérages Plafonds - RDJ
D1.09	Plan de repérages Plafonds - RDC
D1.10	Détail Plafond Hall
D1.11	Plan de repérages Plafonds - R+1
D1.12	Plan de repérages Doublages RDJ
D1.13	Plan de repérages Doublages RDC
D1.14	Plan de repérages Doublages R+1
D1.15	Vue en plan RDJ - Menuiseries Existantes
D1.16	Vue en plan RDC - Menuiseries Existantes
D1.17	Vue en plan R+1 - Menuiseries Existantes
D1.18	Vue en plan RDC_Chambre PMR
D1.19	Vue en plan R+1_Chambre PMR
D2.00	CARNET DE MENUISERIES INTERIEURES
D2.01	Plan de repérages Menuiseries Intérieur RDJ
D2.02	Plan de repérages Menuiseries Intérieur RDC
D2.03	Plan de repérages Menuiseries Intérieur R+1
D2.04	Carnet de détail des Menuiseries Intérieur
D2.05	Organigramme RDJ
D2.06	Organigramme RDC
D2.07	Organigramme R+1

D3.00	CARNET DE MENUISERIES EXTERIEURES
D3.01	Plan de repérages Menuiseries Extérieures RDJ
D3.02	Plan de repérages Menuiseries Extérieures RDC
D3.03	Plan de repérages Menuiseries Extérieures R+1
D3.04	Carnet de Menuiseries Extérieures 1/13
D3.05	Carnet de Menuiseries Extérieures 2/13
D3.06	Carnet de Menuiseries Extérieures 3/13
D3.07	Carnet de Menuiseries Extérieures 4/13
D3.08	Carnet de Menuiseries Extérieures 5/13
D3.09	Carnet de Menuiseries Extérieures 6/13
D3.10	Carnet de Menuiseries Extérieures 7/13
D3.11	Carnet de Menuiseries Extérieures 8/13
D3.12	Carnet de Menuiseries Extérieures 9/13
D3.13	Carnet de Menuiseries Extérieures 10/13
D3.14	Carnet de Menuiseries Extérieures 11/13
D3.15	Carnet de Menuiseries Extérieures 12/13
D3.16	Carnet de Menuiseries Extérieures 13/13
D4.00	CARNET D'AMENAGEMENT
D4.01	Vue en plan_Chambres (Extension)
D4.02	Vue en élévation_Chambres (Extension)
D4.03	Vue en plan_Chambres (Rénovation)
D4.04	Tableau des surfaces Existant+ Extension
D4.05	Détail Lit Chambre
D4.06	Détail Plan Banque D'accueil
D4.07	Détail Coupe Banque D'accueil
D4.08	Détail kitchenette
D5.00	CARNET DE SERRURERIES
D5.01	Plan de Repérage Garde Corps RDJ
D5.02	Plan de Repérage Garde Corps RDC
D5.03	Plan de Repérage Garde Corps R+1
D5.04	Garde Corps Extérieur sur Extension
D5.05	Garde Corps Extérieur sur existant
D5.06	Garde Corps Interieur Plein
D5.07	Escalier Extérieur Métallique



Indice	Date	Description de la révision

01

Dossier de consultation des entreprises

DCE

Projet:

Rénovation et extension du centre de réhabilitation respiratoire Filieris de Folcheran

Folcheran BP 538, 07140 Gravières

Maître d'ouvrage:


FILIERIS, 77 Avenue de Ségur 75714 PARIS Cédex 15

Echelle ème

Date

01/04/2026



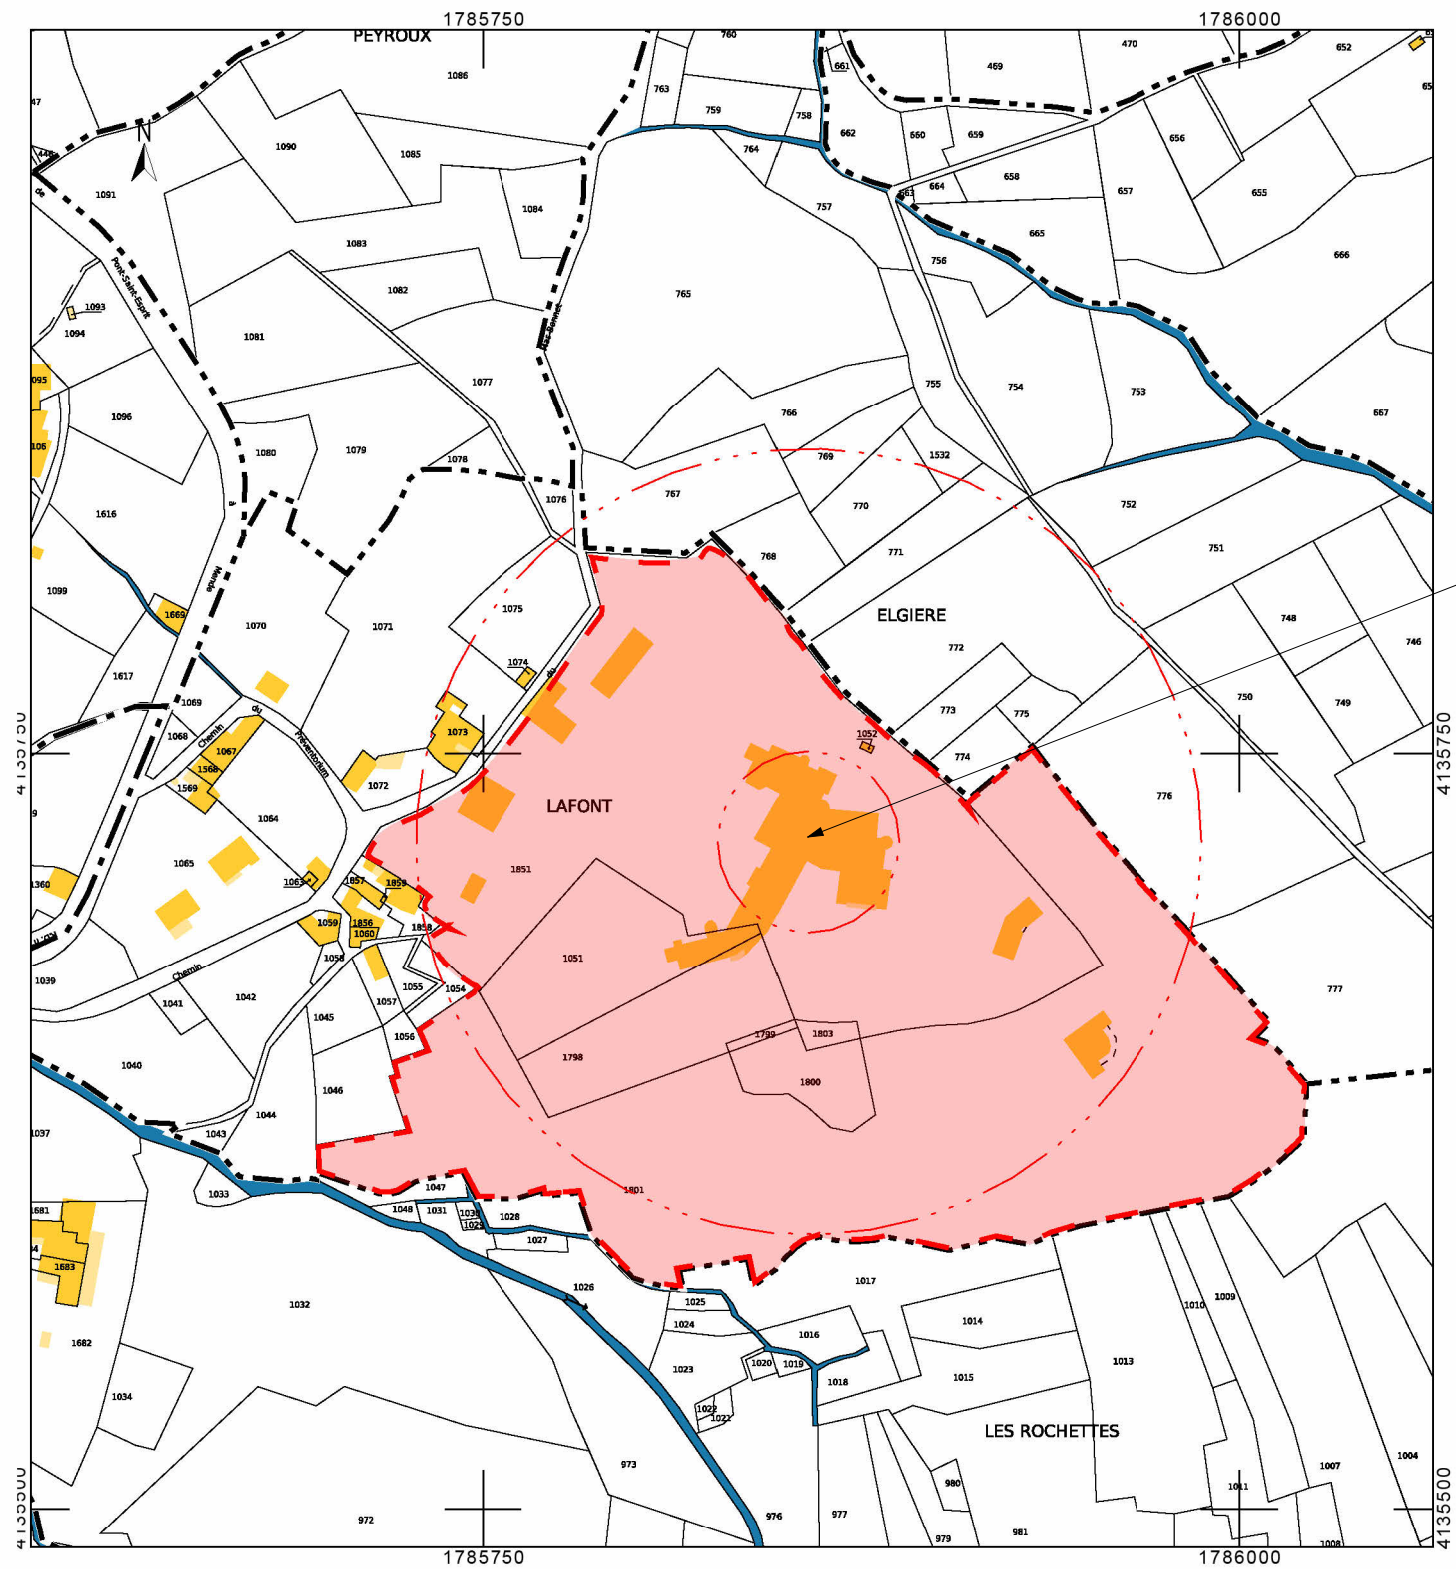

Références des Parcelles :

- 000 B 1799 Surface : 70m²
- 000 B 1800 Surface : 959m²
- 000 B 1803 Surface : 150m²
- 000 B 1051 Surface : 2 600m²
- 000 B 1798 Surface : 2 405m²
- 000 B 1801 Surface : 20 641m²
- 000 B 1851 Surface : 19 493m²

PROJET



Plan de situation

02



DCE

Projet: Rénovation et extension du centre de
réhabilitation respiratoire Filieris de Folcheran

Maître d'ouvrage: FILIERIS, 77 Avenue de Ségur
75714 PARIS Cédex 15


Indice	Objet de la modification	Date
		Échelle : ème
		Date: 01/04/2026



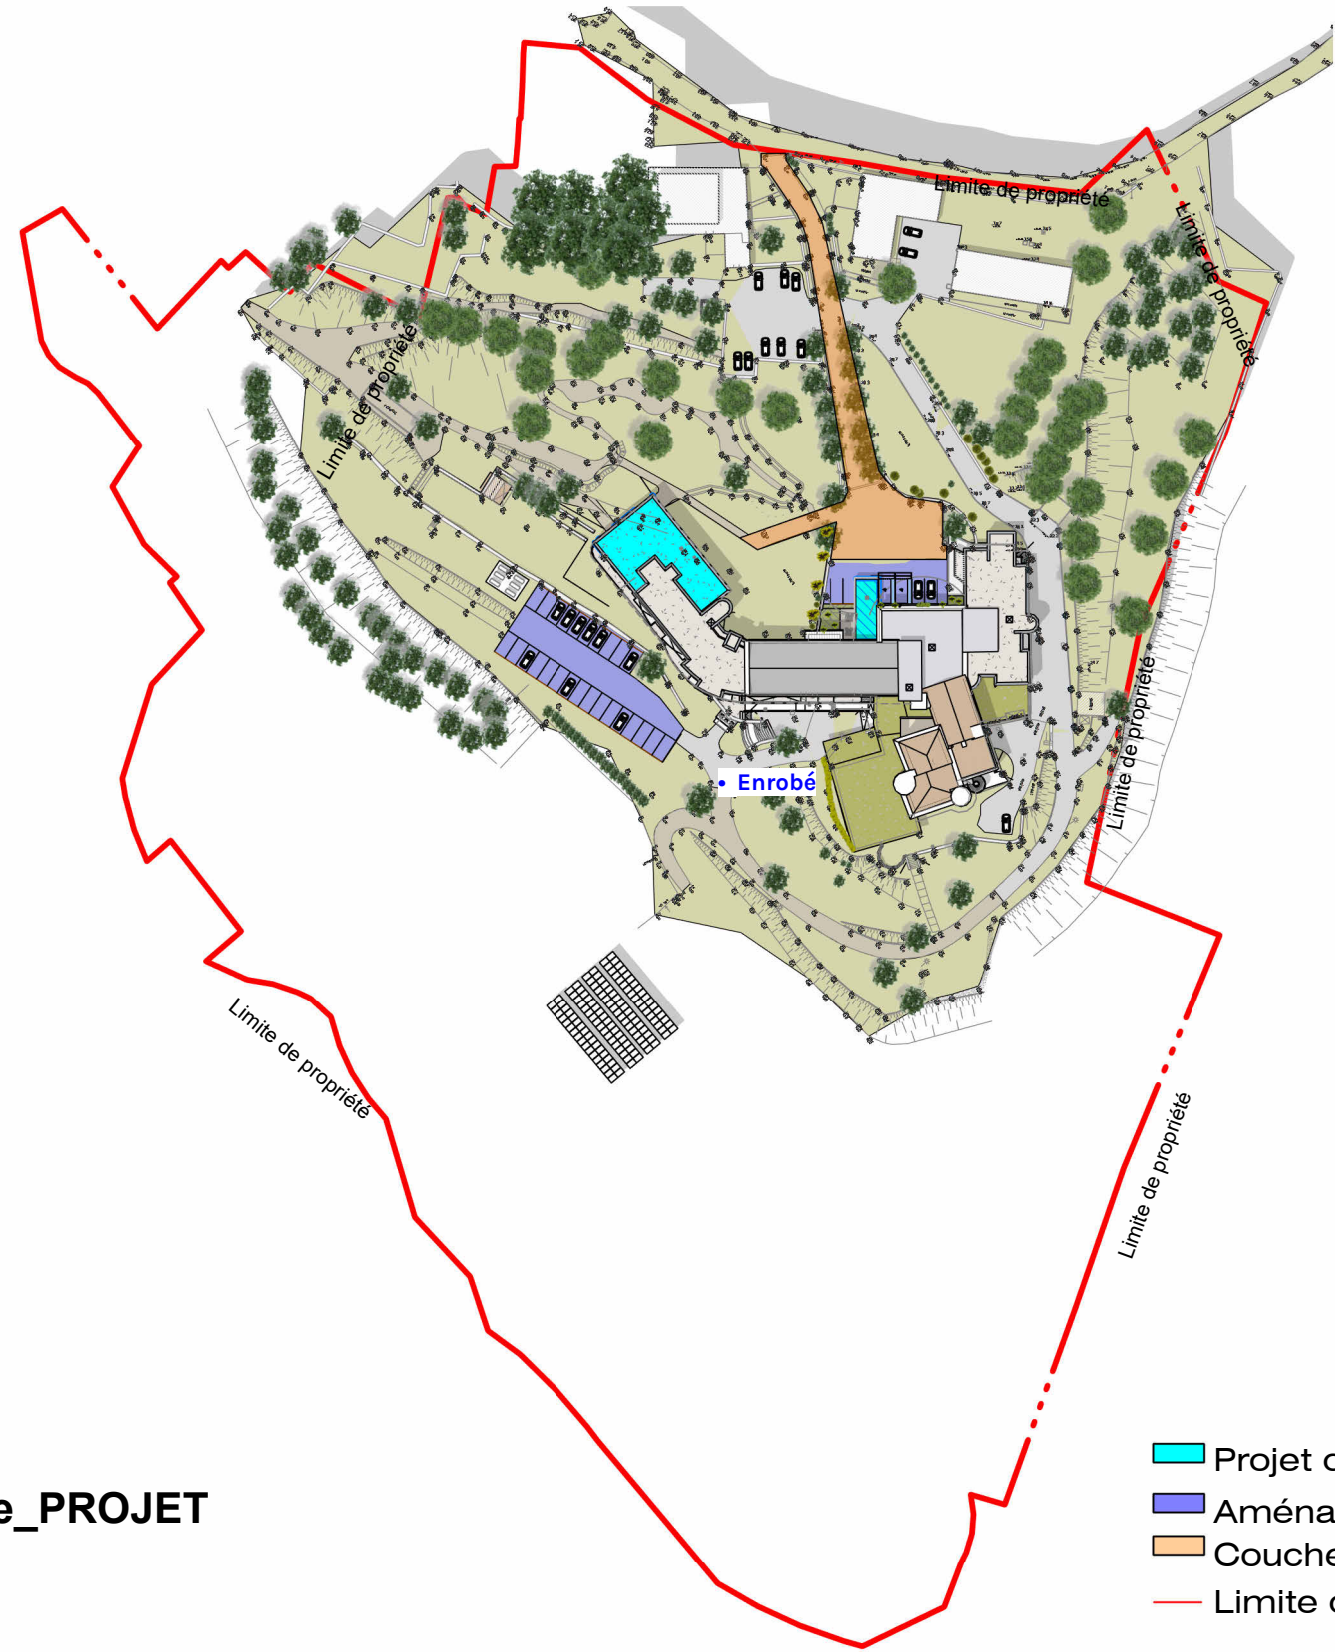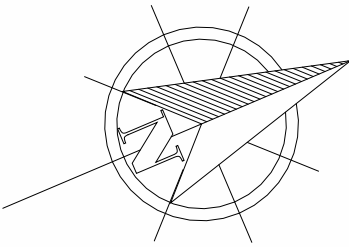

8 - Plan masse 1000e_PROJET
Echelle : 1 : 1500ème

- Projet d'extension du bâtiment
- Aménagements extérieurs (accès et stationnement)
- Couche de Roulement à remplacer en PSE
- Limite de propriété

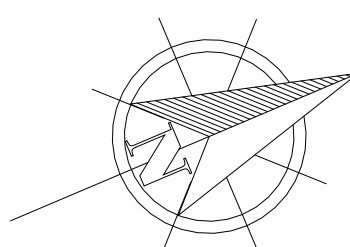

8 - Plan masse_PROJET
Echelle : 1 : 200ème

05

Plan Masse
- projet
200e


DCE

Projet:
Rénovation et extension du centre de réhabilitation respiratoire Filieris de Folcheran
Folcheran BP 538, 07140 Gravières

Maître d'ouvrage:
FILIERIS, 77 Avenue de Ségur 75714 PARIS Cédex 15

Echelle 1:200ème
Date 01/04/2026

Indice	Date	Description de la révision

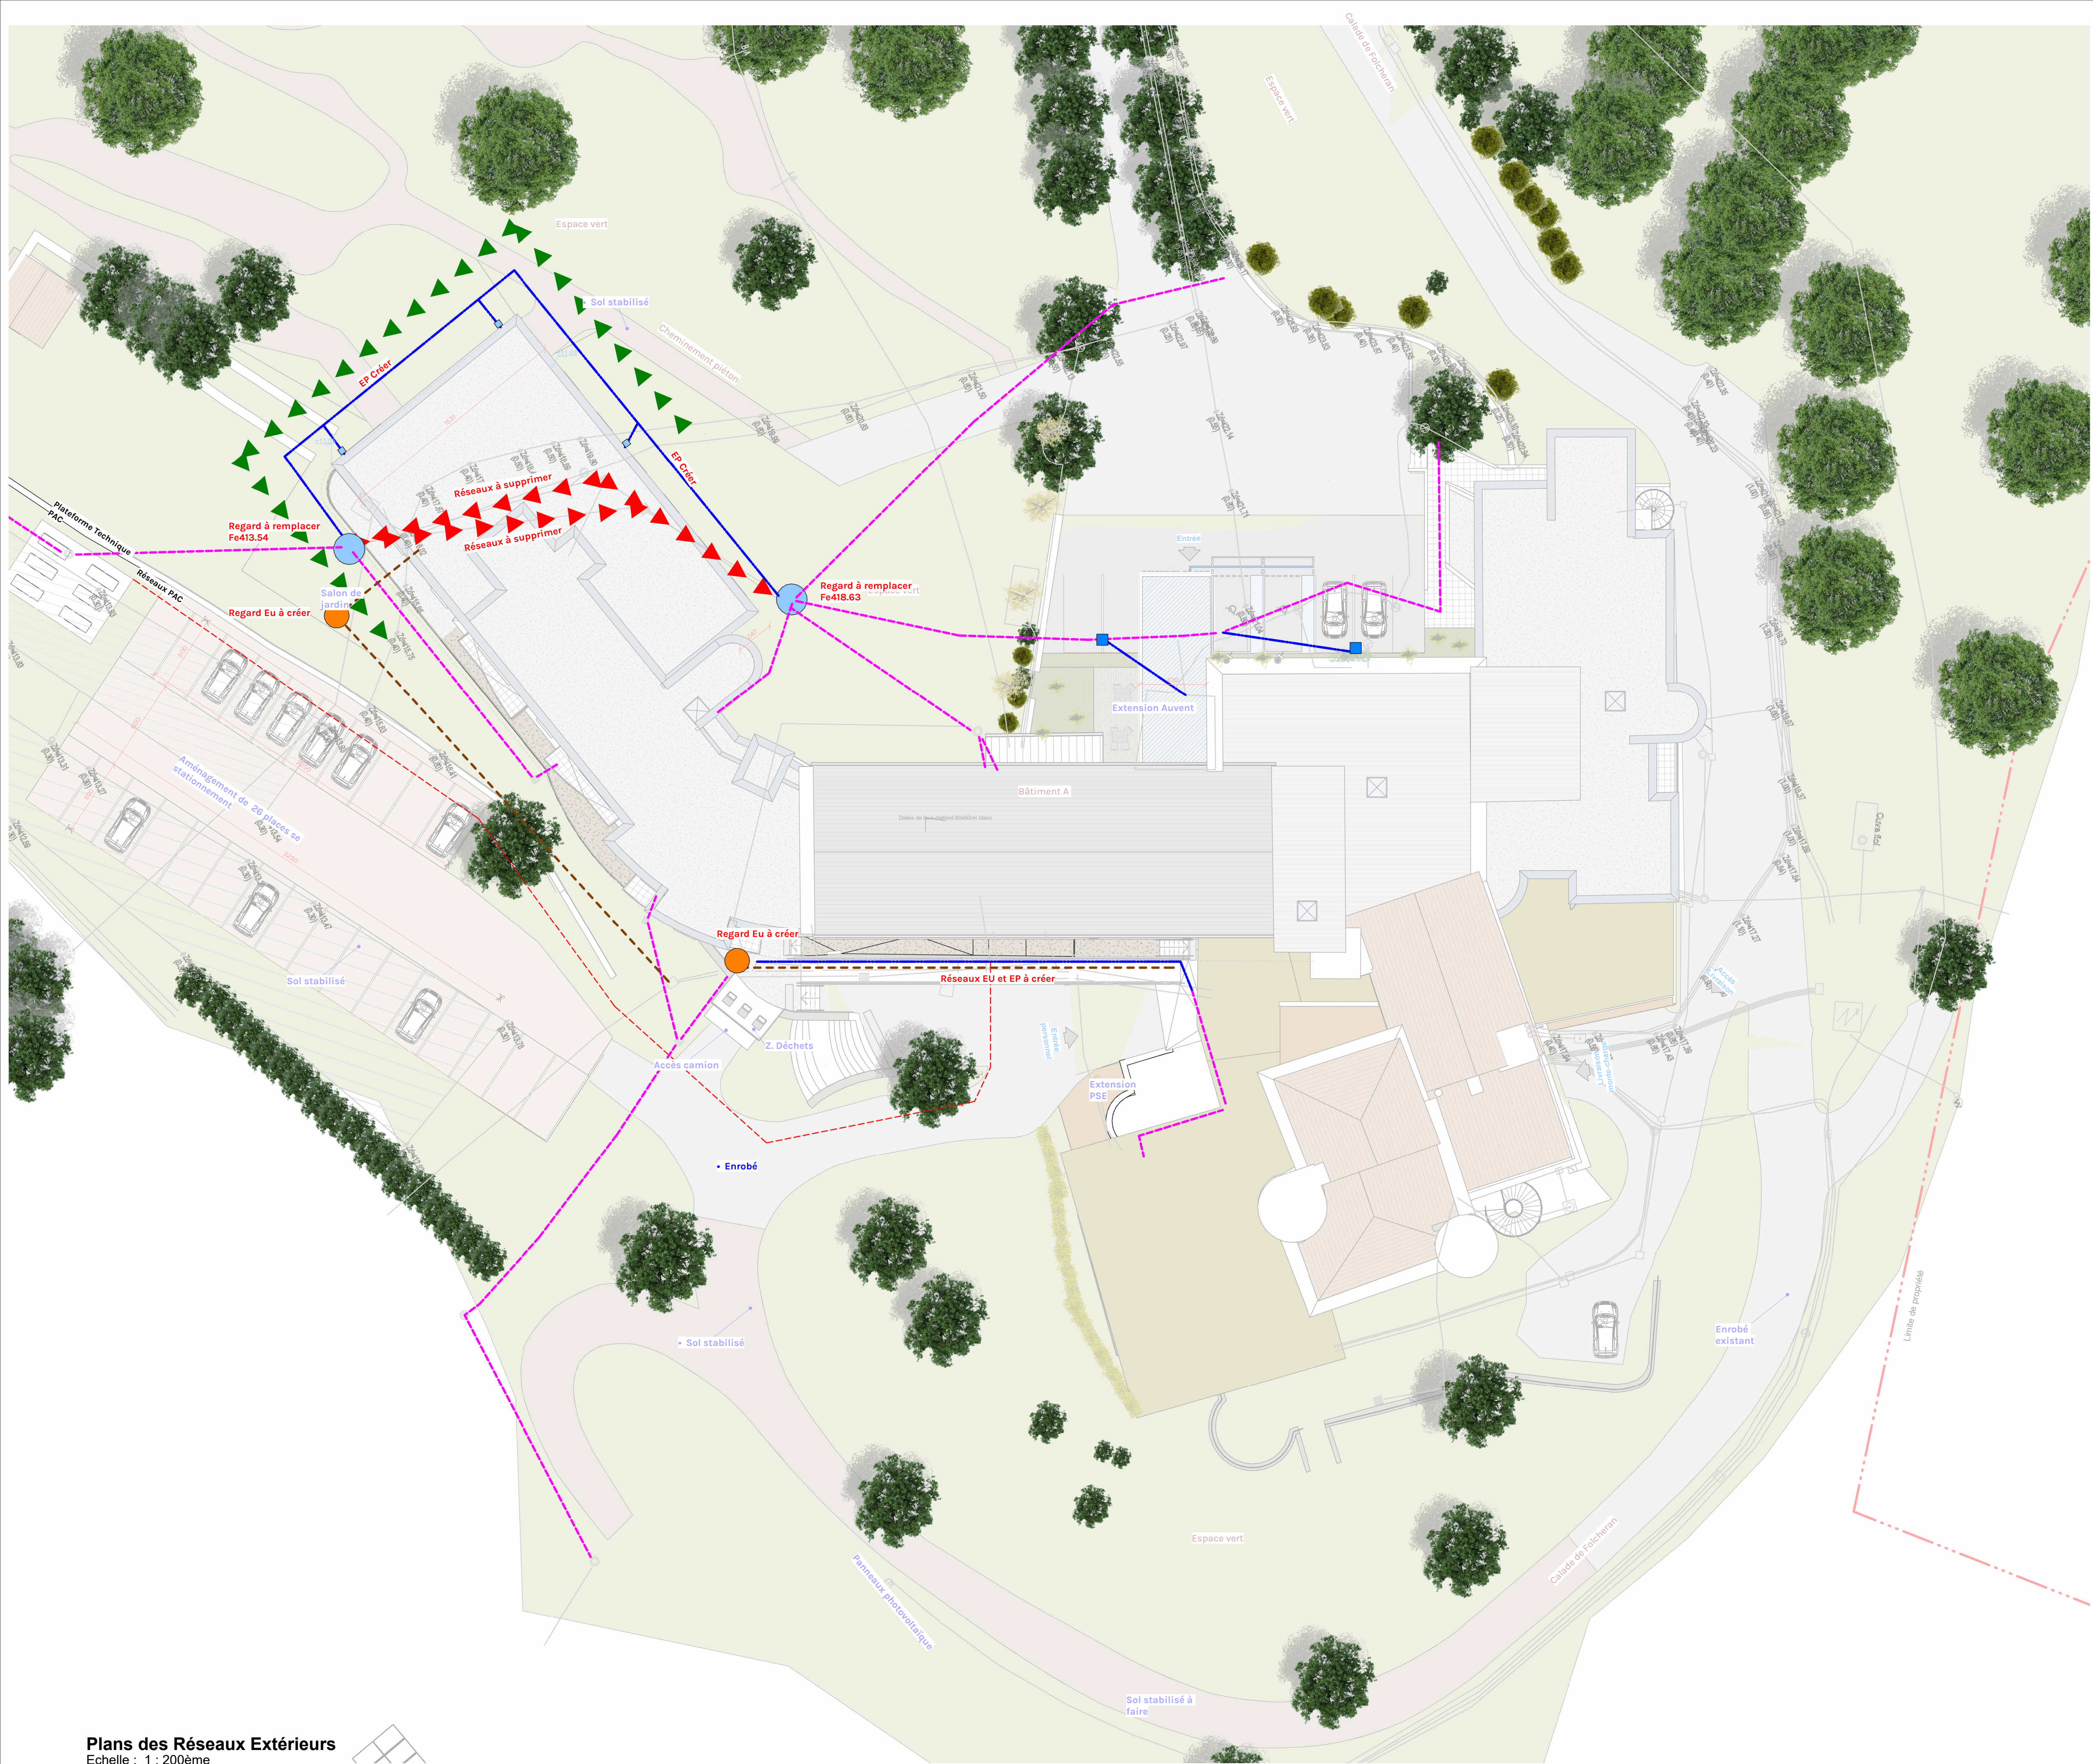

Réseau EP Existant

Réseau EP Créer

Réseau EU Créer

Réseau EP Supprimer

Réseau Eau Brute dévoyer

Regard EP 40x40cm

Grille Avaloir

Regard EU

Légende des réseaux PROJET

Plans des Réseaux Extérieurs

Echelle : 1 : 200ème

Projet:

Rénovation et extension du centre de réhabilitation respiratoire Filieris de Folcheran

Folcheran BP 538, 07140 Gravières

Maître d'ouvrage:

FILIERIS, 77 Avenue de Ségur 75714 PARIS Cédex 15


Echelle 1:200ème

Date

01/04/2026

Indice	Date	Description de la révision



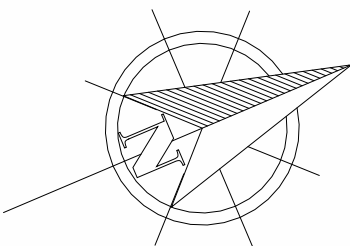

LEGENDE SYMOLOGIES PLAN DE SYNTHESE			
Eaux pluviales	PLUV A PLUV B PLUV C	Eaux potable AEP	AEP A AEP B AEP C
Télécom	TEL A TEL B TEL C	Eaux usées EU	EU A EU B EU C
Gaz	GAZ A GAZ B GAZ C	GRT	GRT A GRT B GRT C
Réseau de chaleur	CHU A CHU B CHU C	Télévision	TV A TV B TV C
Pipline	PIPELINE A PIPELINE B PIPELINE C	Fibre Optique	FO A FO B FO C
Fourreau	FOURREAU A FOURREAU B FOURREAU C	Signalisation	FELUX A FELUX B FELUX C
Basse Tension	BT A BT B BT C	Branchts BT	BT-BRCH A BT-BRCH B BT-BRCH C
Haute Tension	HTA A HTA B HTA C	Eclairage	ECL A ECL B ECL C
RTE	RTE A RTE B RTE C	Incertain	INC A
Zone Multi Réseaux		MULTI A	

Légende des réseaux existants et raccordement
Echelle : 1 : 200ème

07

Plan des Réseaux Existant

DCE

Projet:

Rénovation et extension du centre de réhabilitation respiratoire Filieris de Folcheran

Folcheran BP 538, 07140 Gravières

Maître d'ouvrage:



FILIERIS, 77 Avenue de Ségur 75714 PARIS Cédex 15

Echelle Comme indiquée

Date 01/04/2026

Indice	Date	Description de la révision



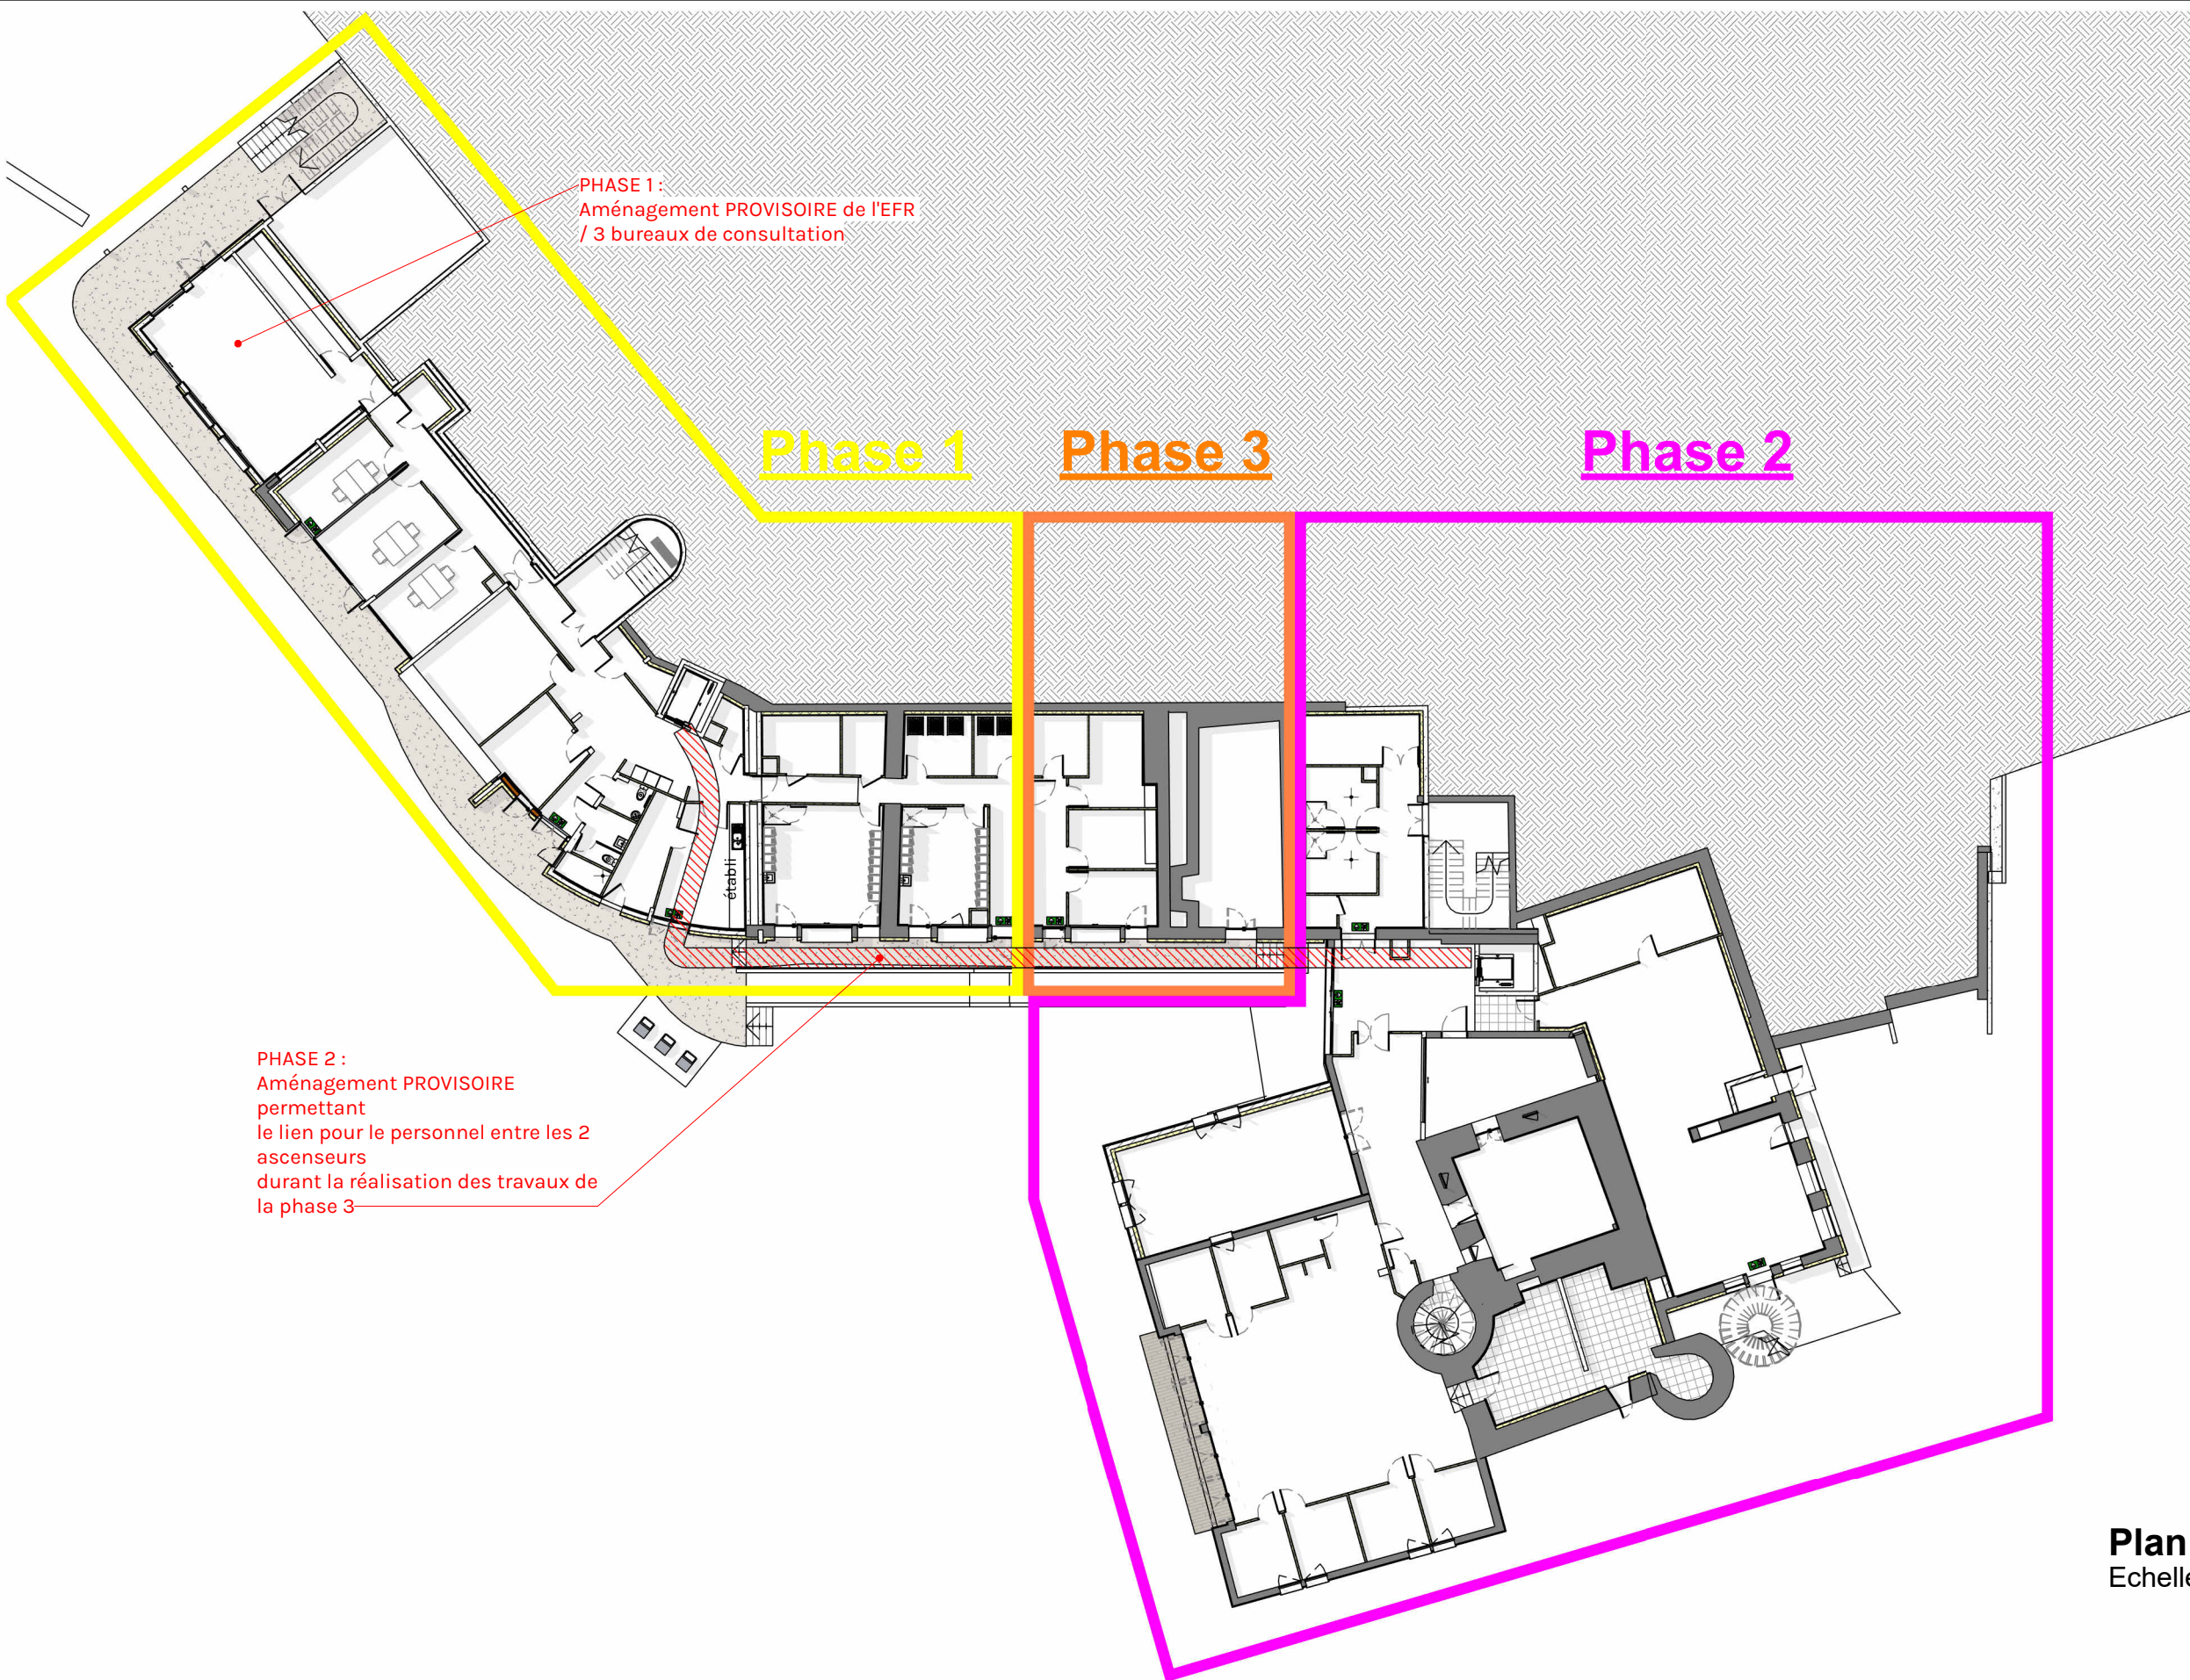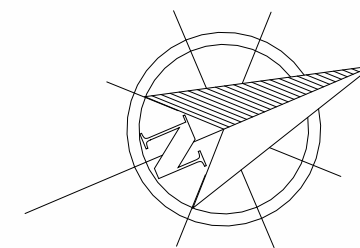

PHASE 1 :
Aménagement PROVISOIRE de l'EFR
/ 3 bureaux de consultation

Phase 1

Phase 3

Phase 2

PHASE 2 :
Aménagement PROVISOIRE
permettant
le lien pour le personnel entre les 2
ascenseurs
durant la réalisation des travaux de
la phase 3

Plan de Phasage RDJ
Echelle : 1 : 300ème

Plan de phasage RDJ

08


DCE

Projet: Rénovation et extension du centre de
réhabilitation respiratoire Filieris de Folcheran

Maître d'ouvrage: FILIERIS, 77 Avenue de Ségur
75714 PARIS Cédex 15

Indice	Objet de la modification	Date
		Echelle : 1 : 300ème
		Date: 01/04/2026



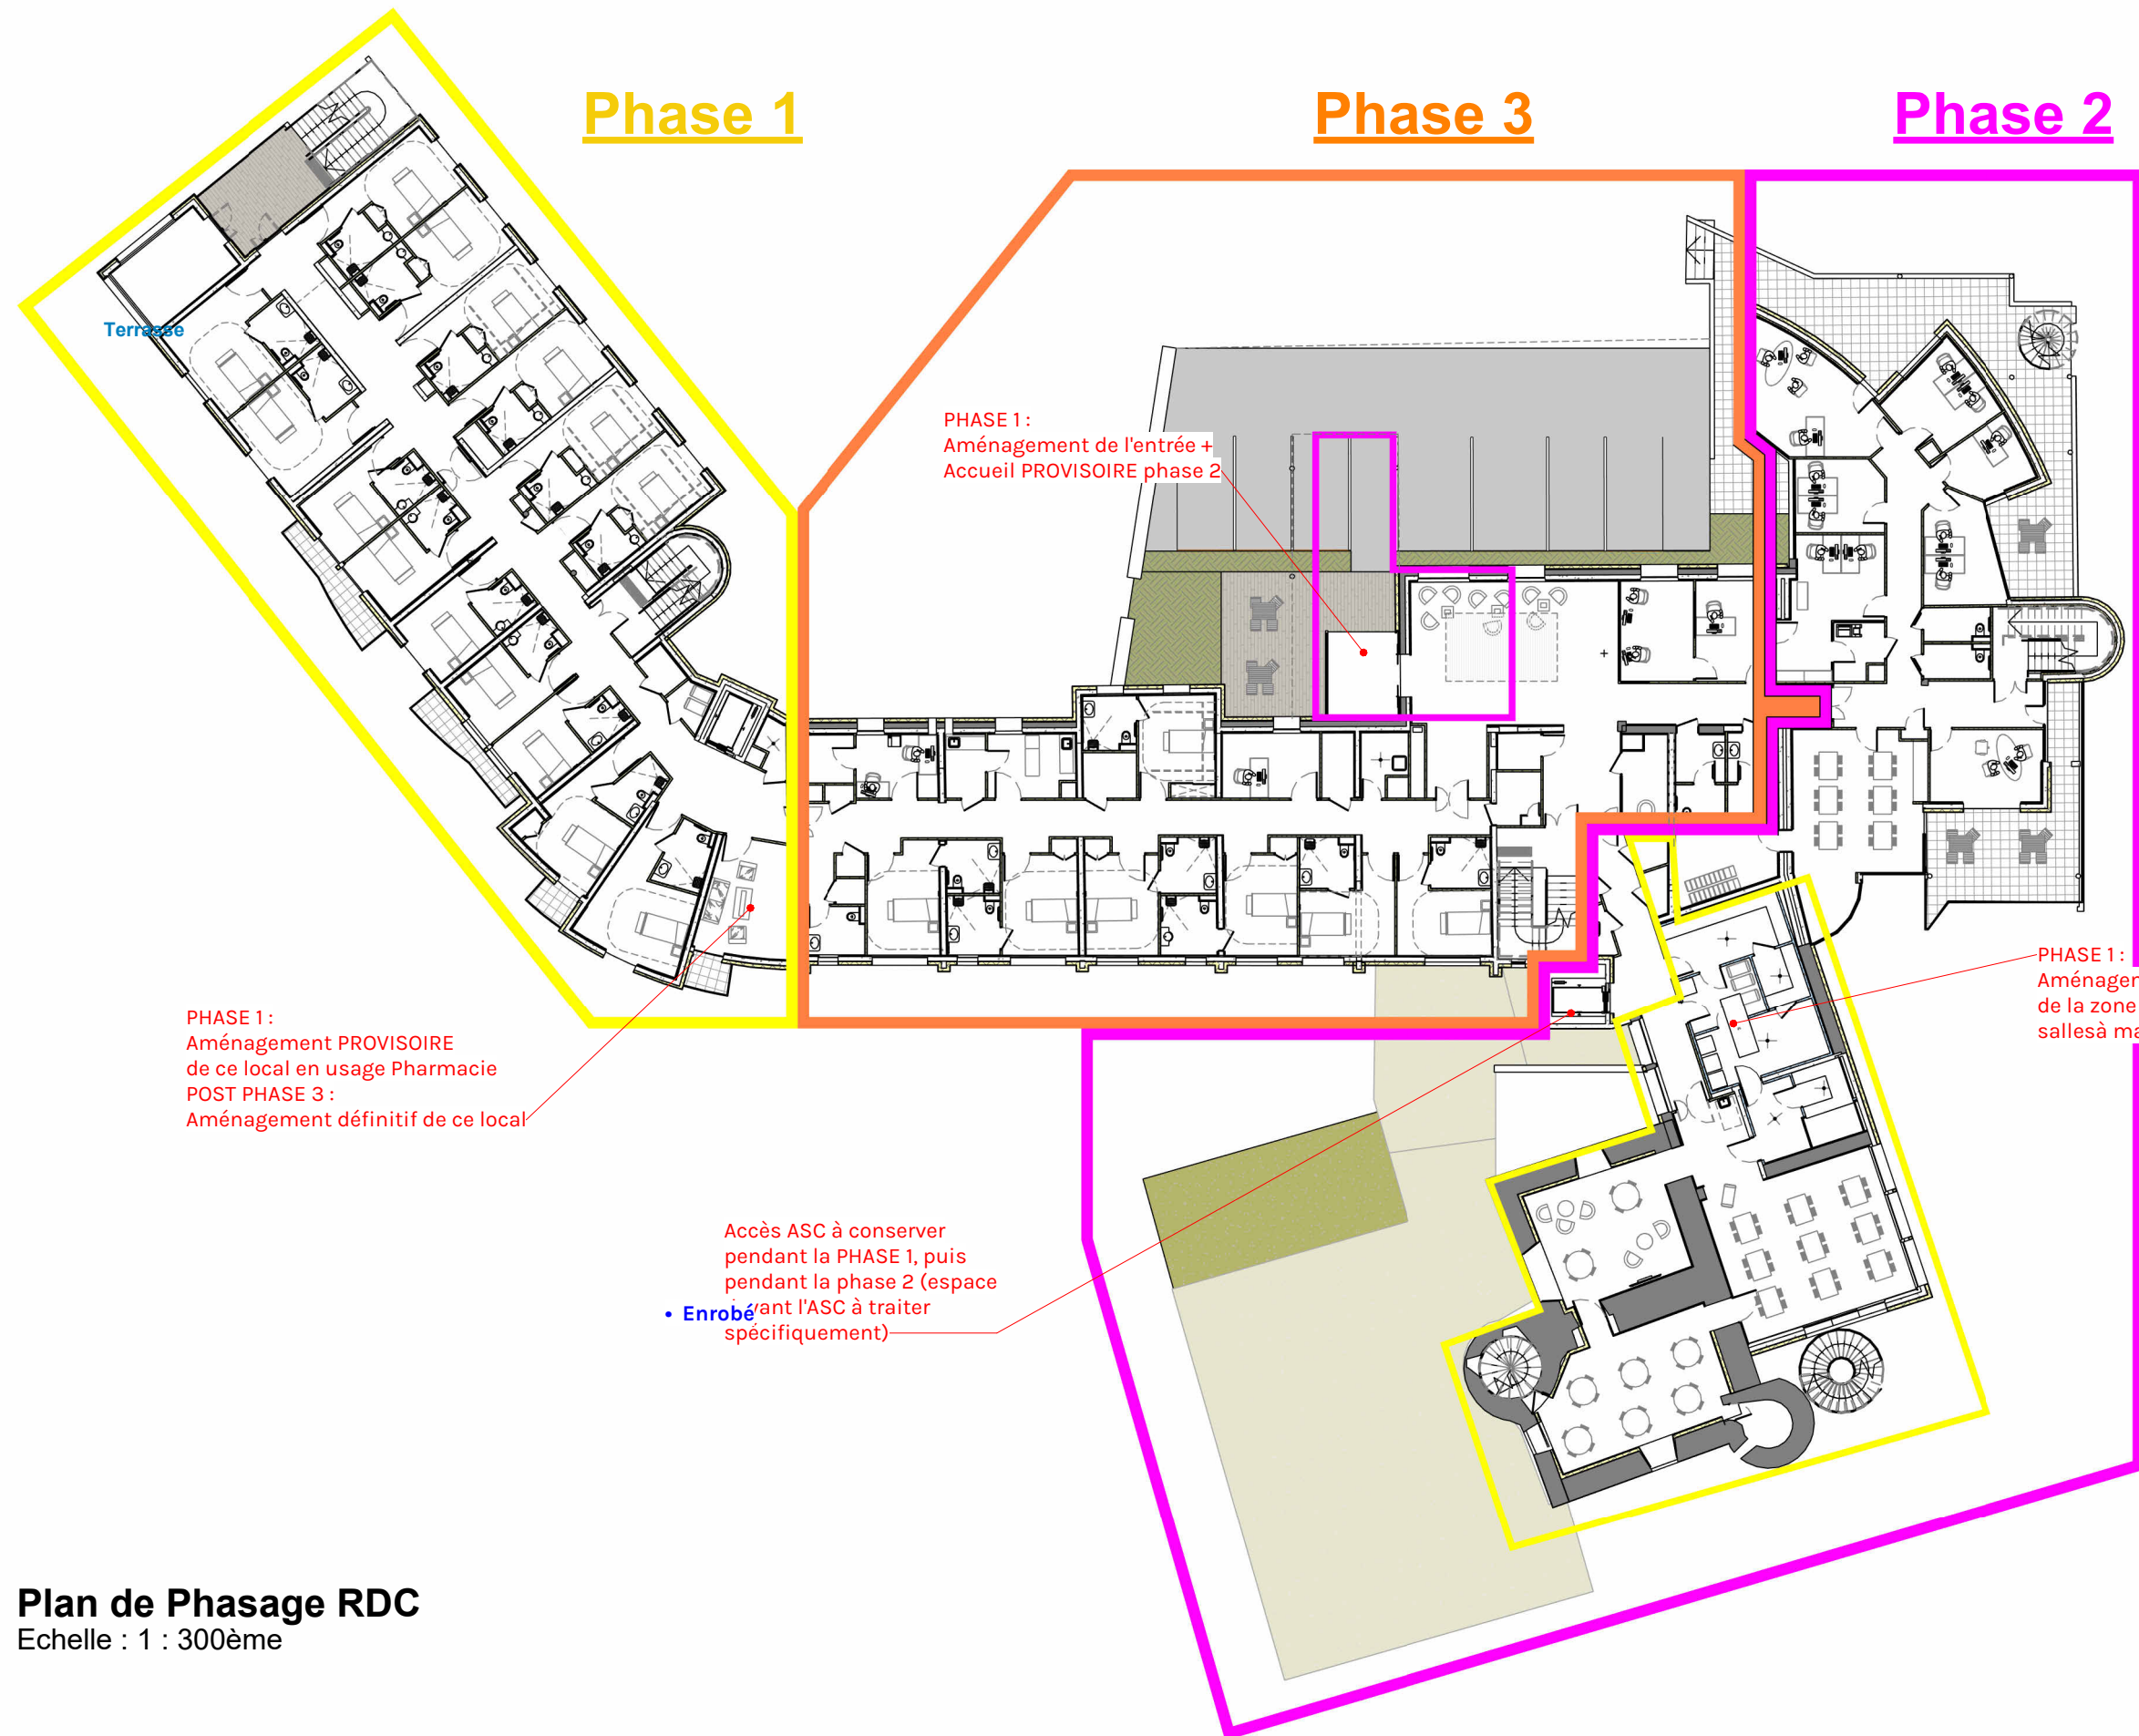

Plan de Phasage RDC
Echelle : 1 : 300ème

Plan de phasage RDC



09

DCE

Projet: Rénovation et extension du centre de
réhabilitation respiratoire Filieris de Folcheran

Maître d'ouvrage: FILIERIS, 77 Avenue de Ségur
75714 PARIS Cédex 15



Indice	Objet de la modification	Date
		Echelle : 1 : 300ème
		Date: 01/04/2026

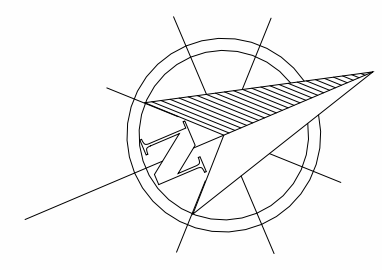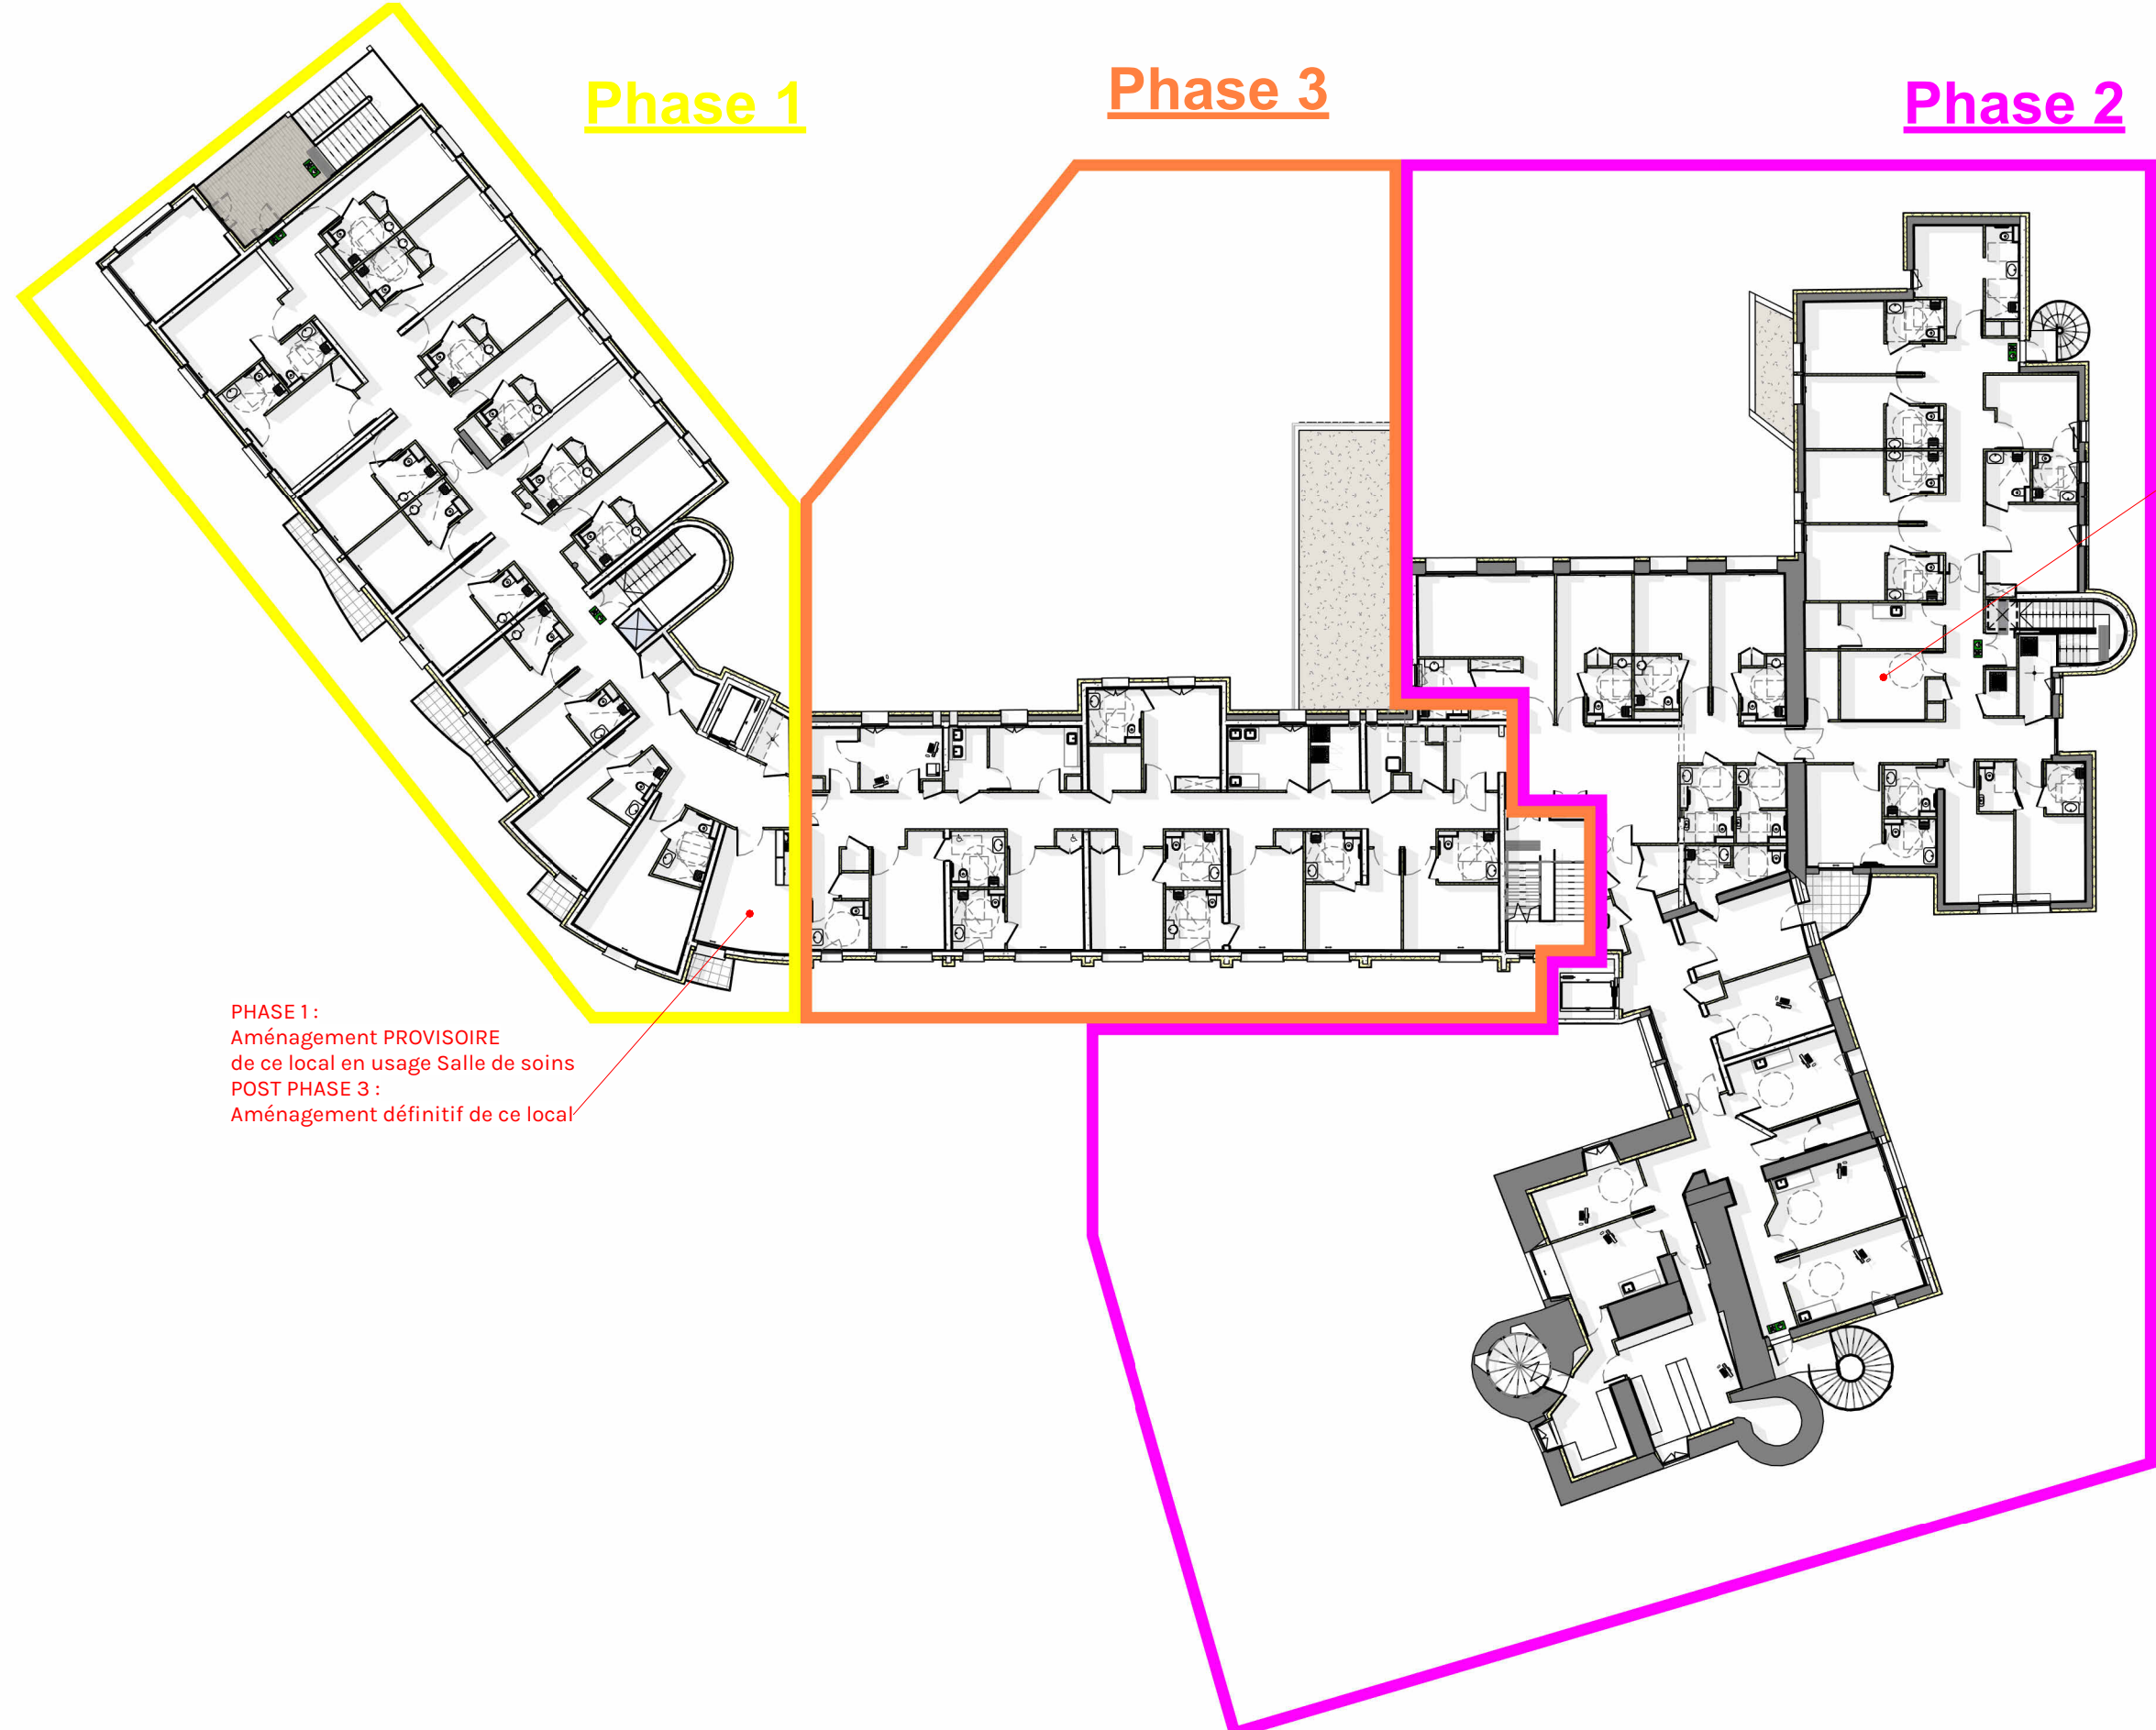

PHASE 1 :
Aménagement PROVISoire
de ce local en usage Salle de soins
POST PHASE 3 :
Aménagement définitif de ce local

PHASE 2 :
Aménagement PROVISoire
en salle de soins
POST PHASE 3 :
Aménagement définitif de ce local

Plan de Phasage R+1
Echelle : 1 : 300ème

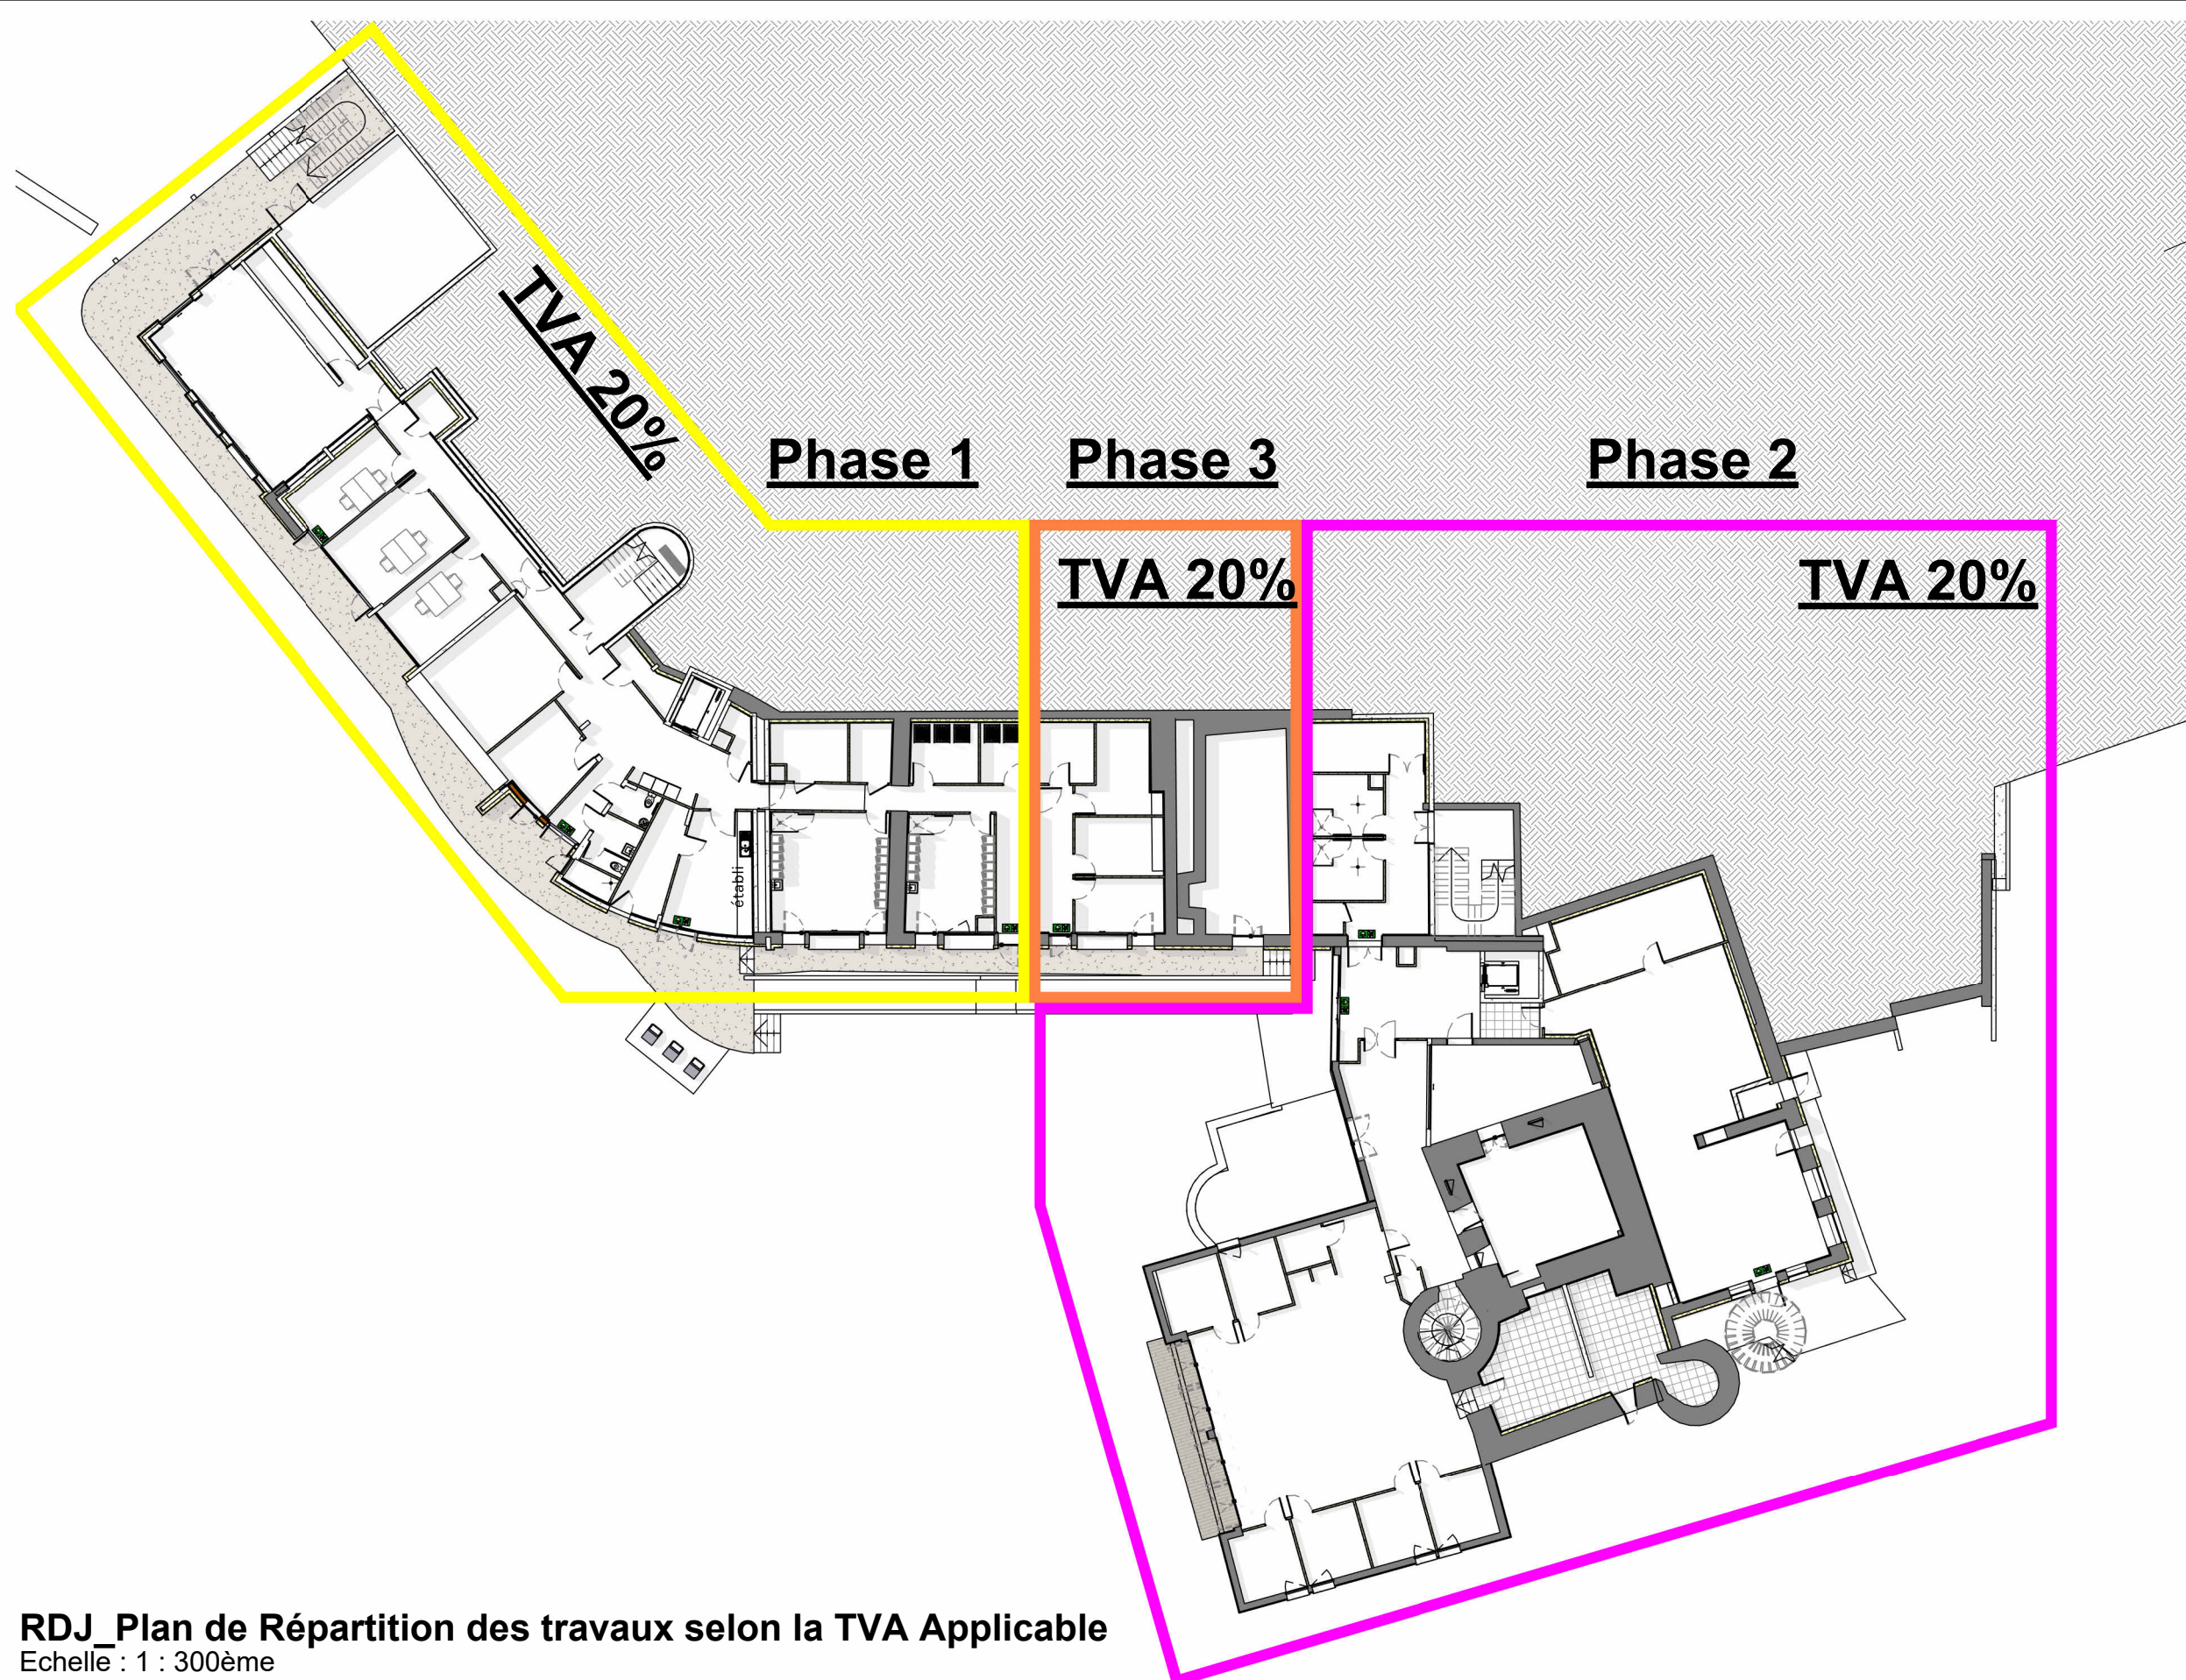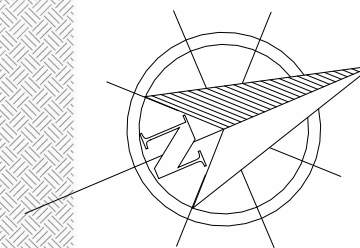

RDJ_Plan de Répartition des travaux selon la TVA Applicable
Echelle : 1 : 300ème

**RDJ_Répartition des travaux selon la
TVA applicable**

11

DCE

Projet: Rénovation et extension du centre de
réhabilitation respiratoire Filieris de Folcheran


Maître d'ouvrage: FILIERIS, 77 Avenue de Ségur
75714 PARIS Cédex 15

Indice	Objet de la modification	Date
--------	--------------------------	------

Echelle : 1 : 300ème

Date: 01/04/2026

**BONNET
& TEISSIER**
ARCHITECTES

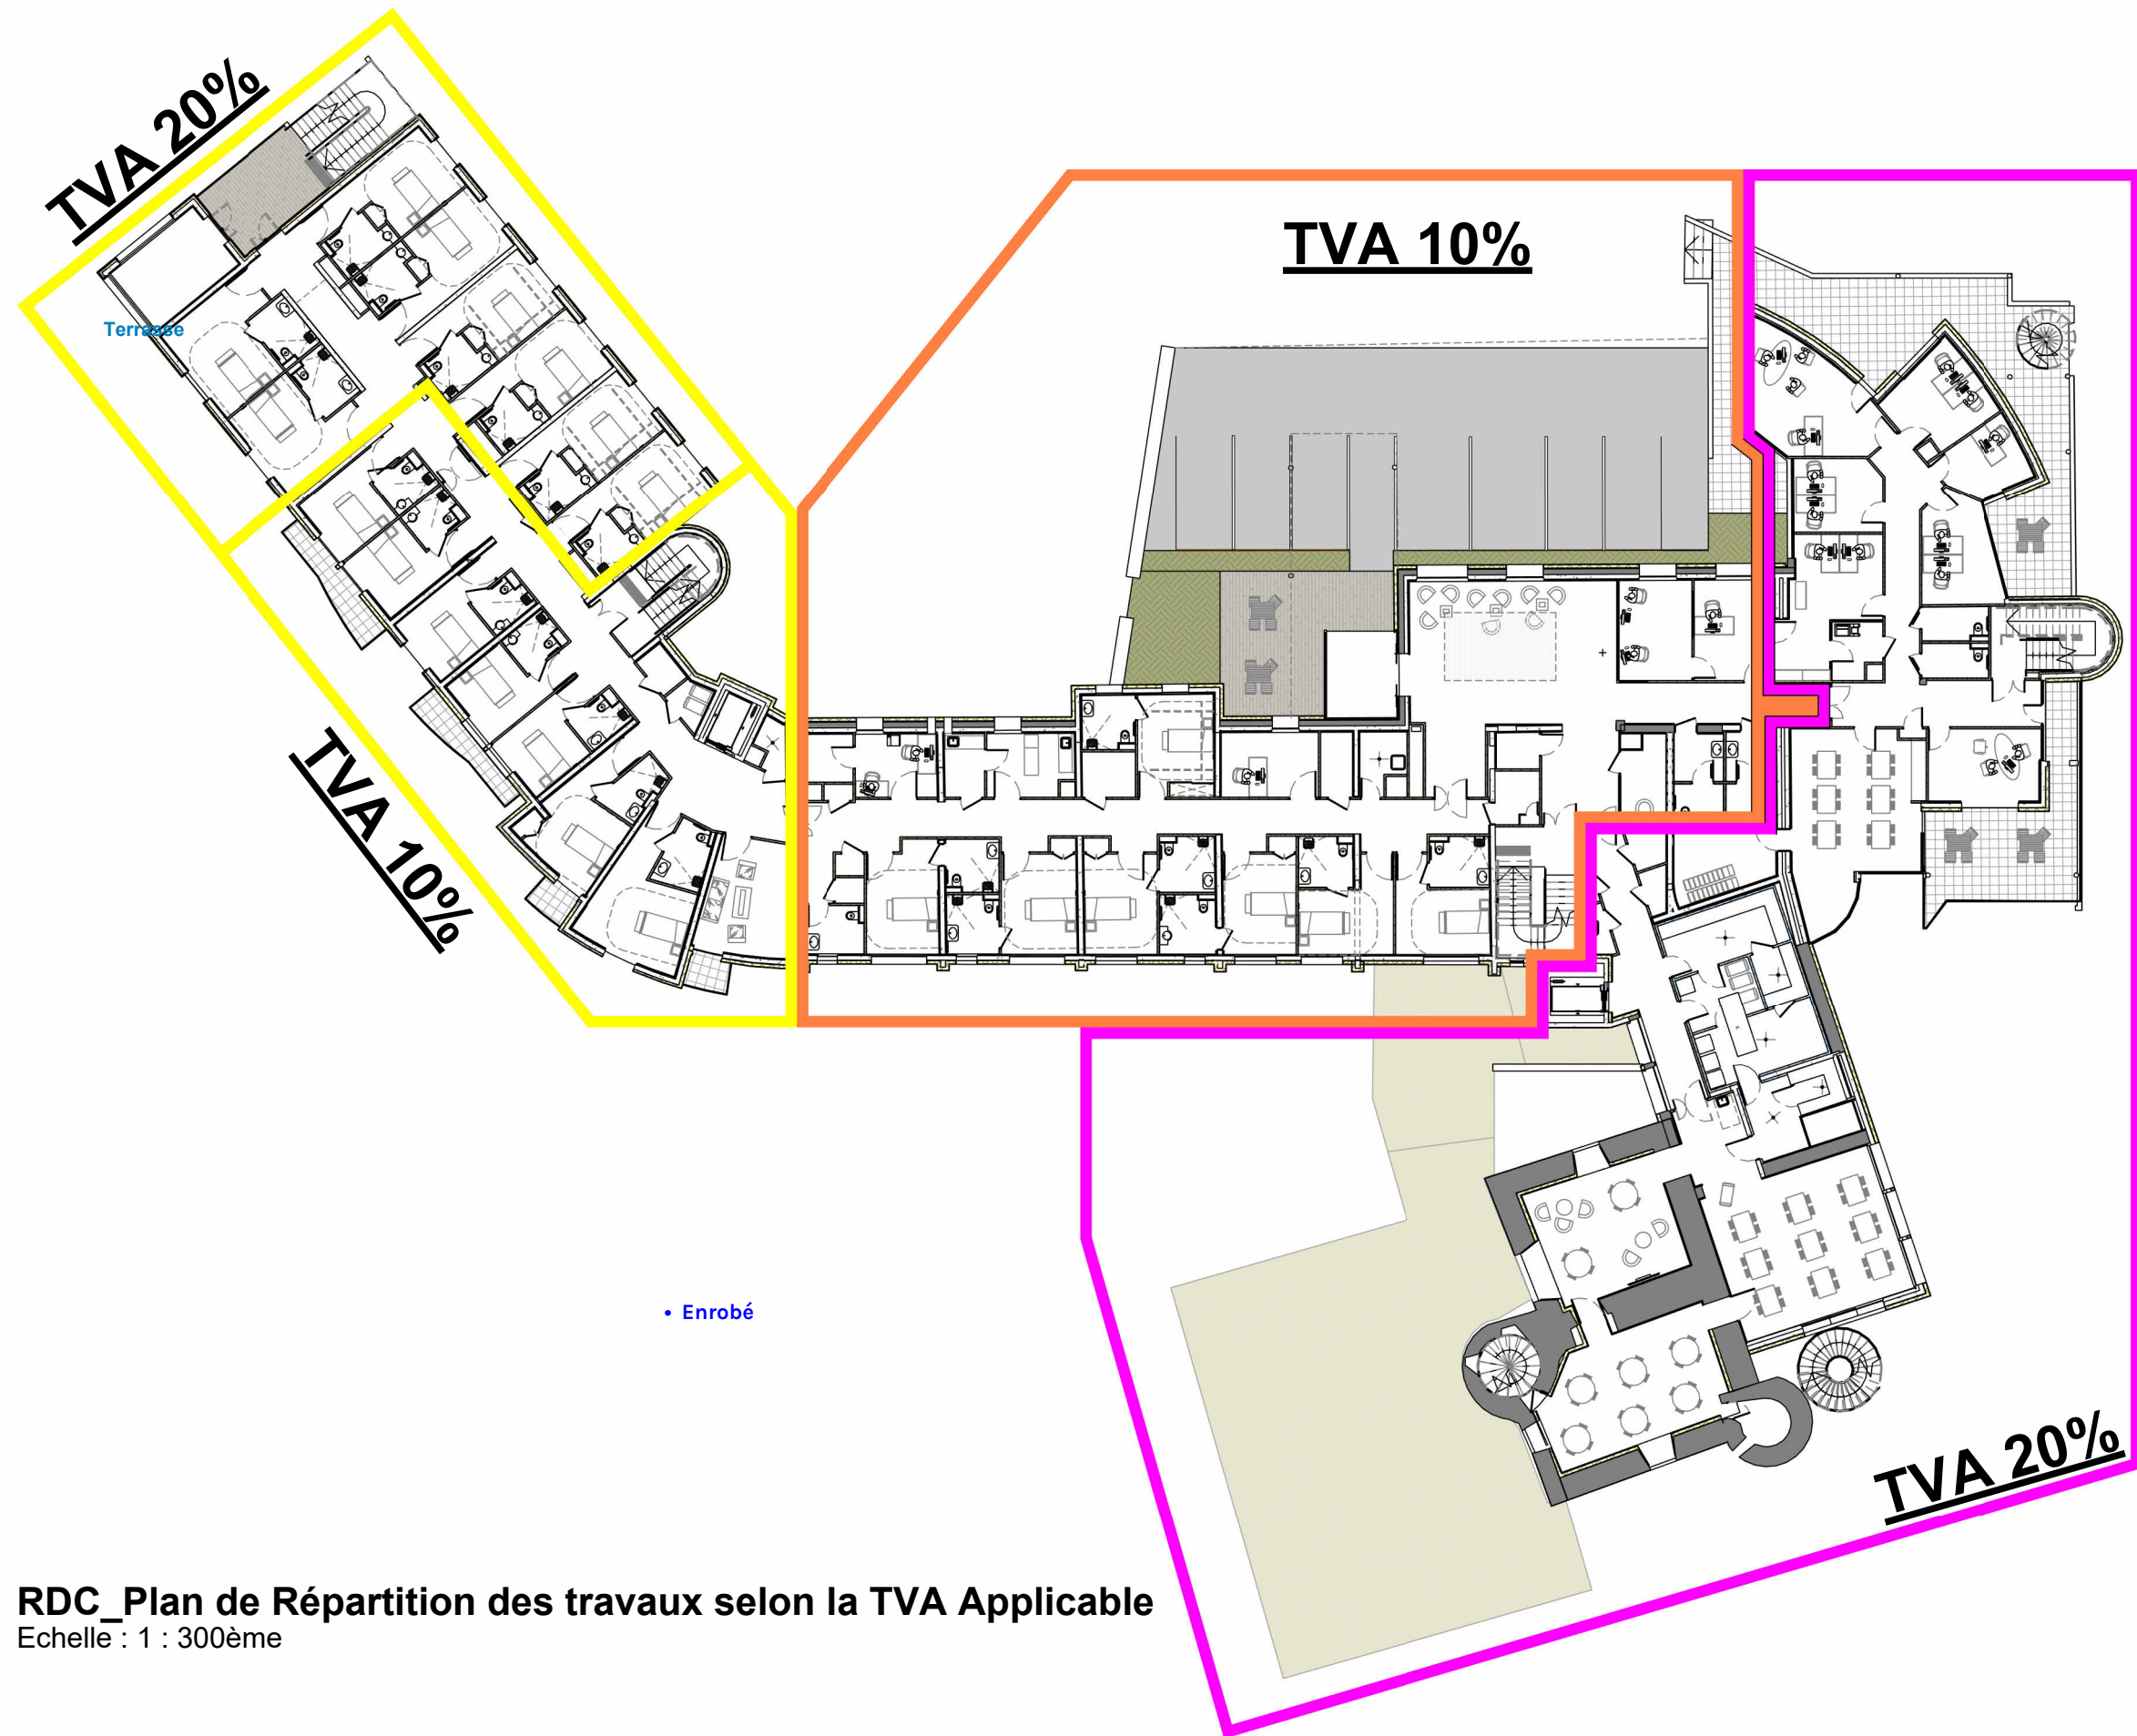

RDC_Plan de Répartition des travaux selon la TVA Applicable
Echelle : 1 : 300ème

**RDC_Répartition des travaux selon la
TVA applicable**



12

DCE

Projet: Rénovation et extension du centre de
réhabilitation respiratoire Filieris de Folcheran

Maître d'ouvrage: FILIERIS, 77 Avenue de Ségur
75714 PARIS Cédex 15

Indice	Objet de la modification	Date
		Échelle : 1 : 300ème
		Date: 01/04/2026

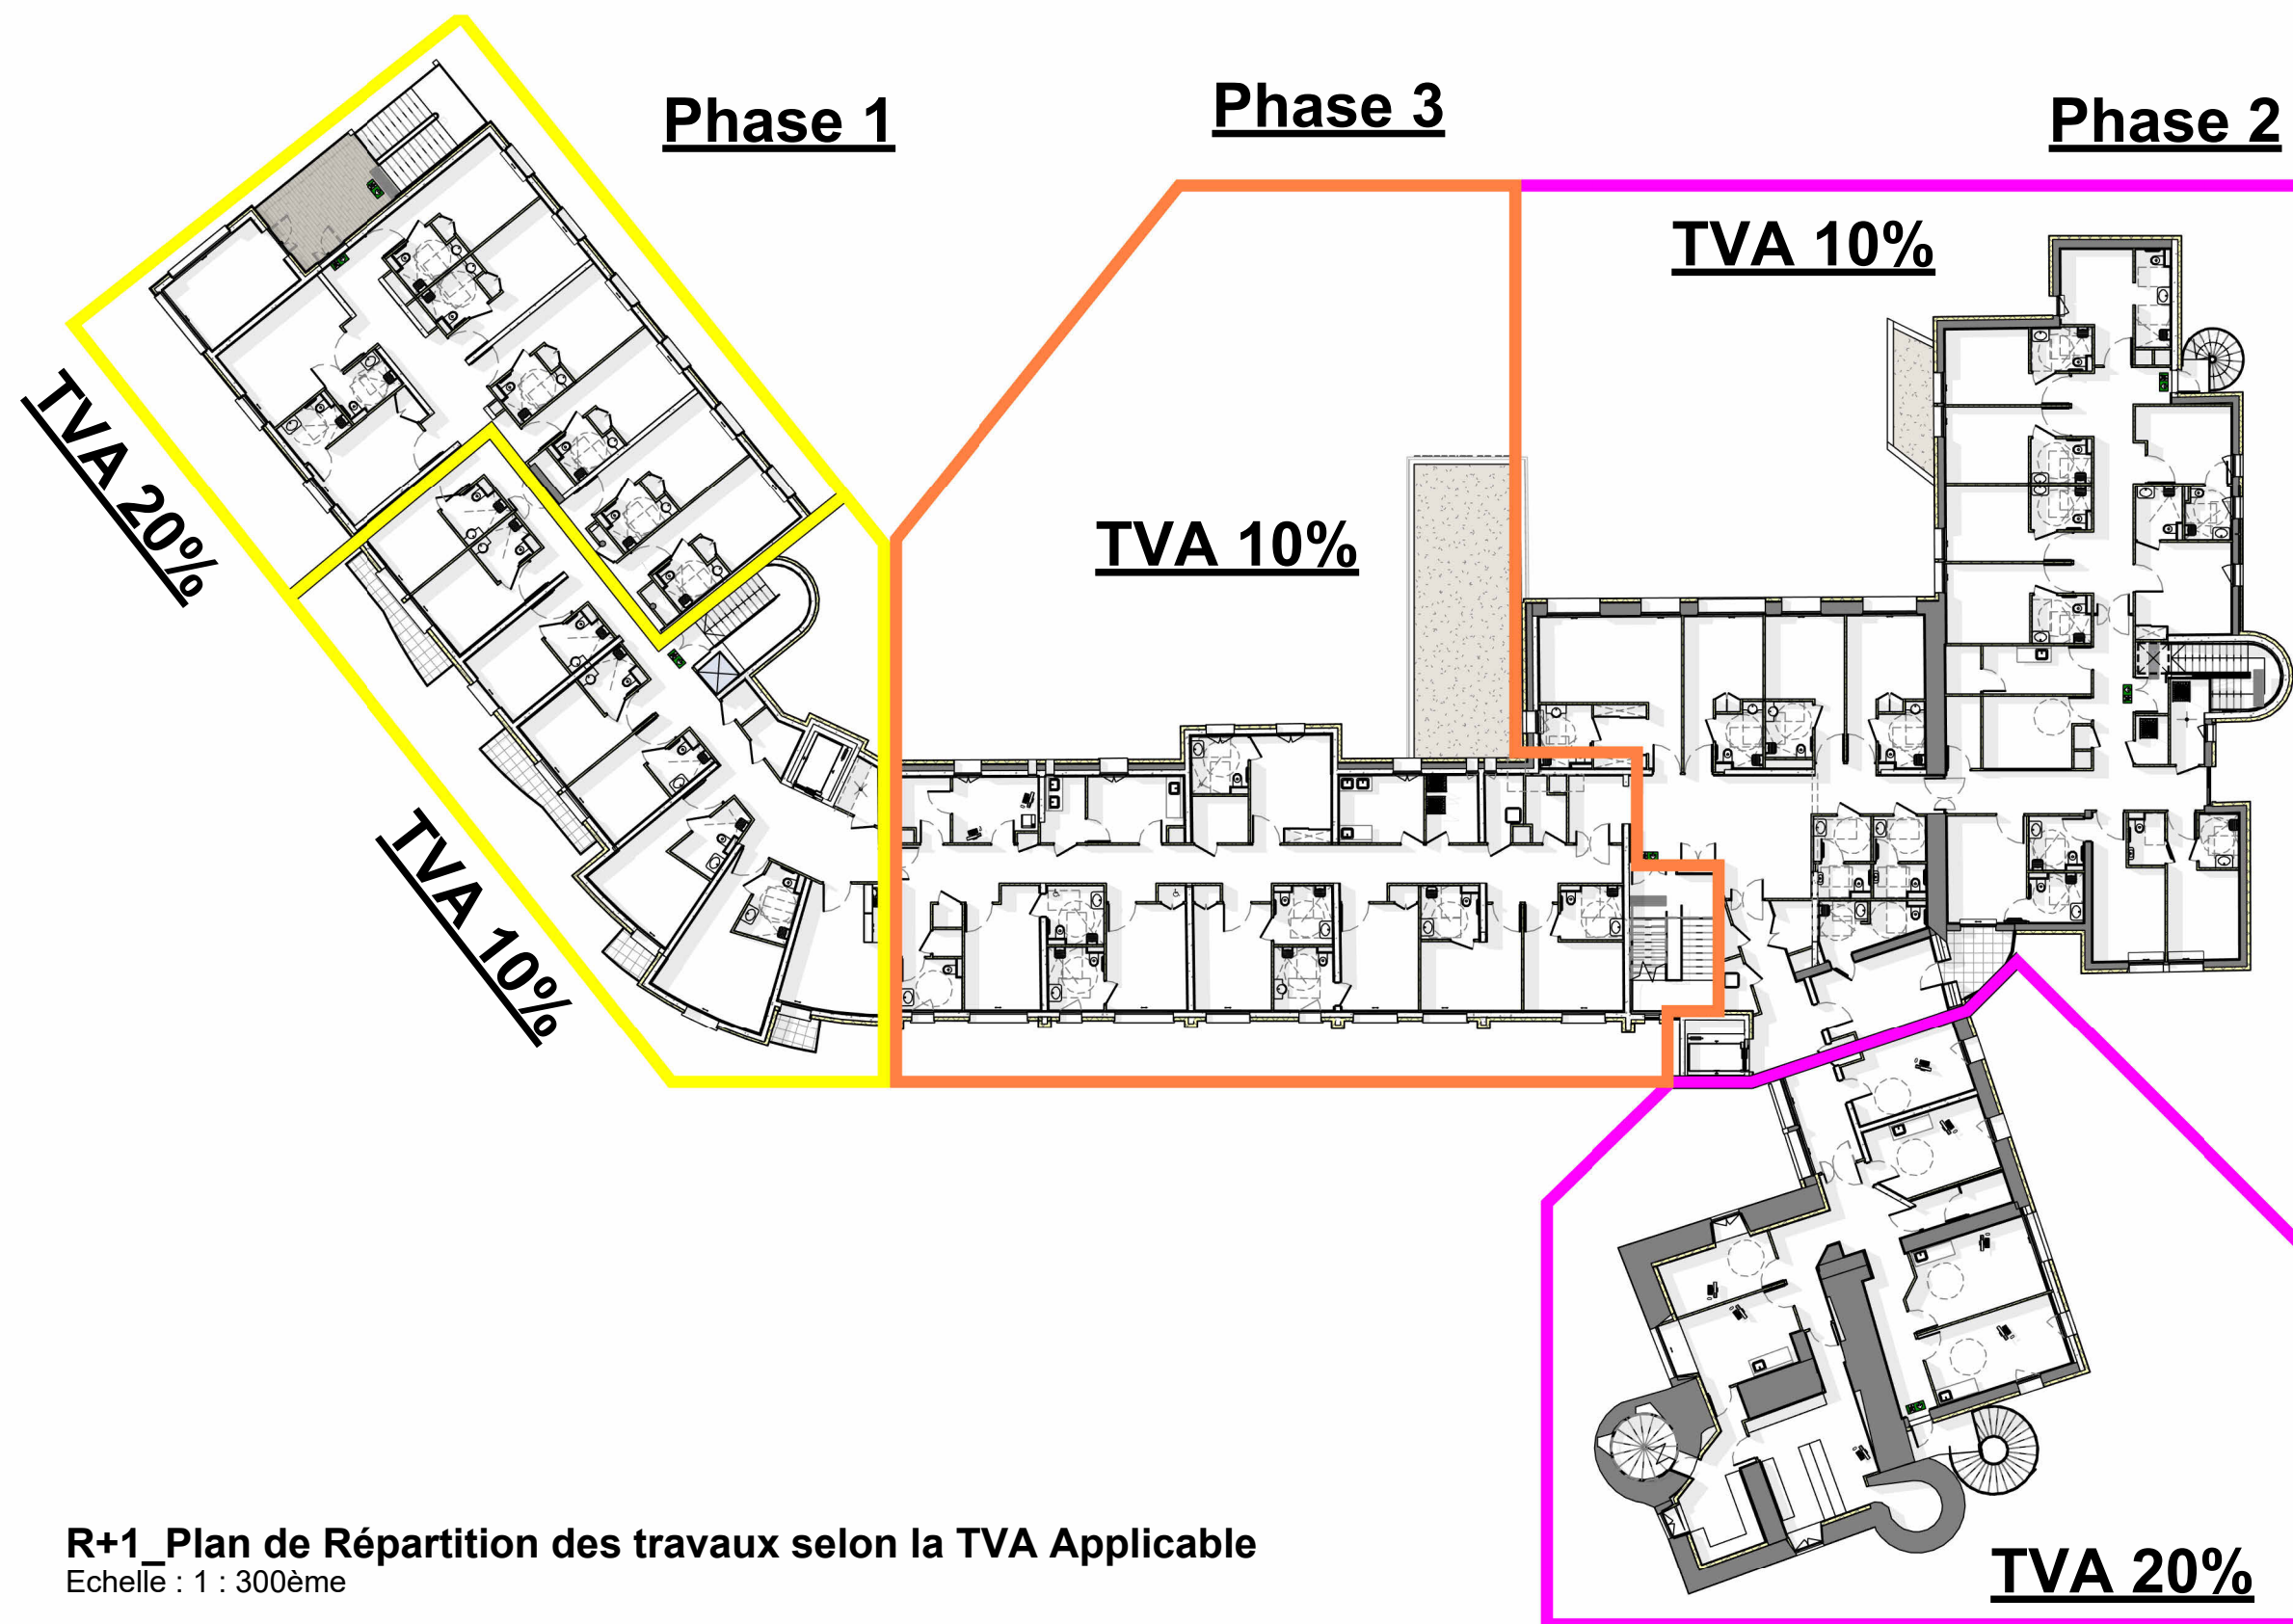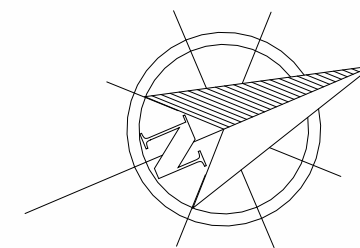

R+1_Plan de Répartition des travaux selon la TVA Applicable
Echelle : 1 : 300ème

**R+1_Répartition des travaux selon la
TVA applicable**

13

DCE

Projet: Rénovation et extension du centre de
réhabilitation respiratoire Filieris de Folcheran


Maître d'ouvrage: FILIERIS, 77 Avenue de Ségur
75714 PARIS Cédex 15


Indice	Objet de la modification	Date
--------	--------------------------	------

Echelle : 1 : 300ème

Date: 01/04/2026

**BONNET
& TEISSIER**
ARCHITECTES

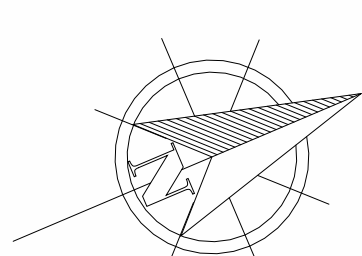

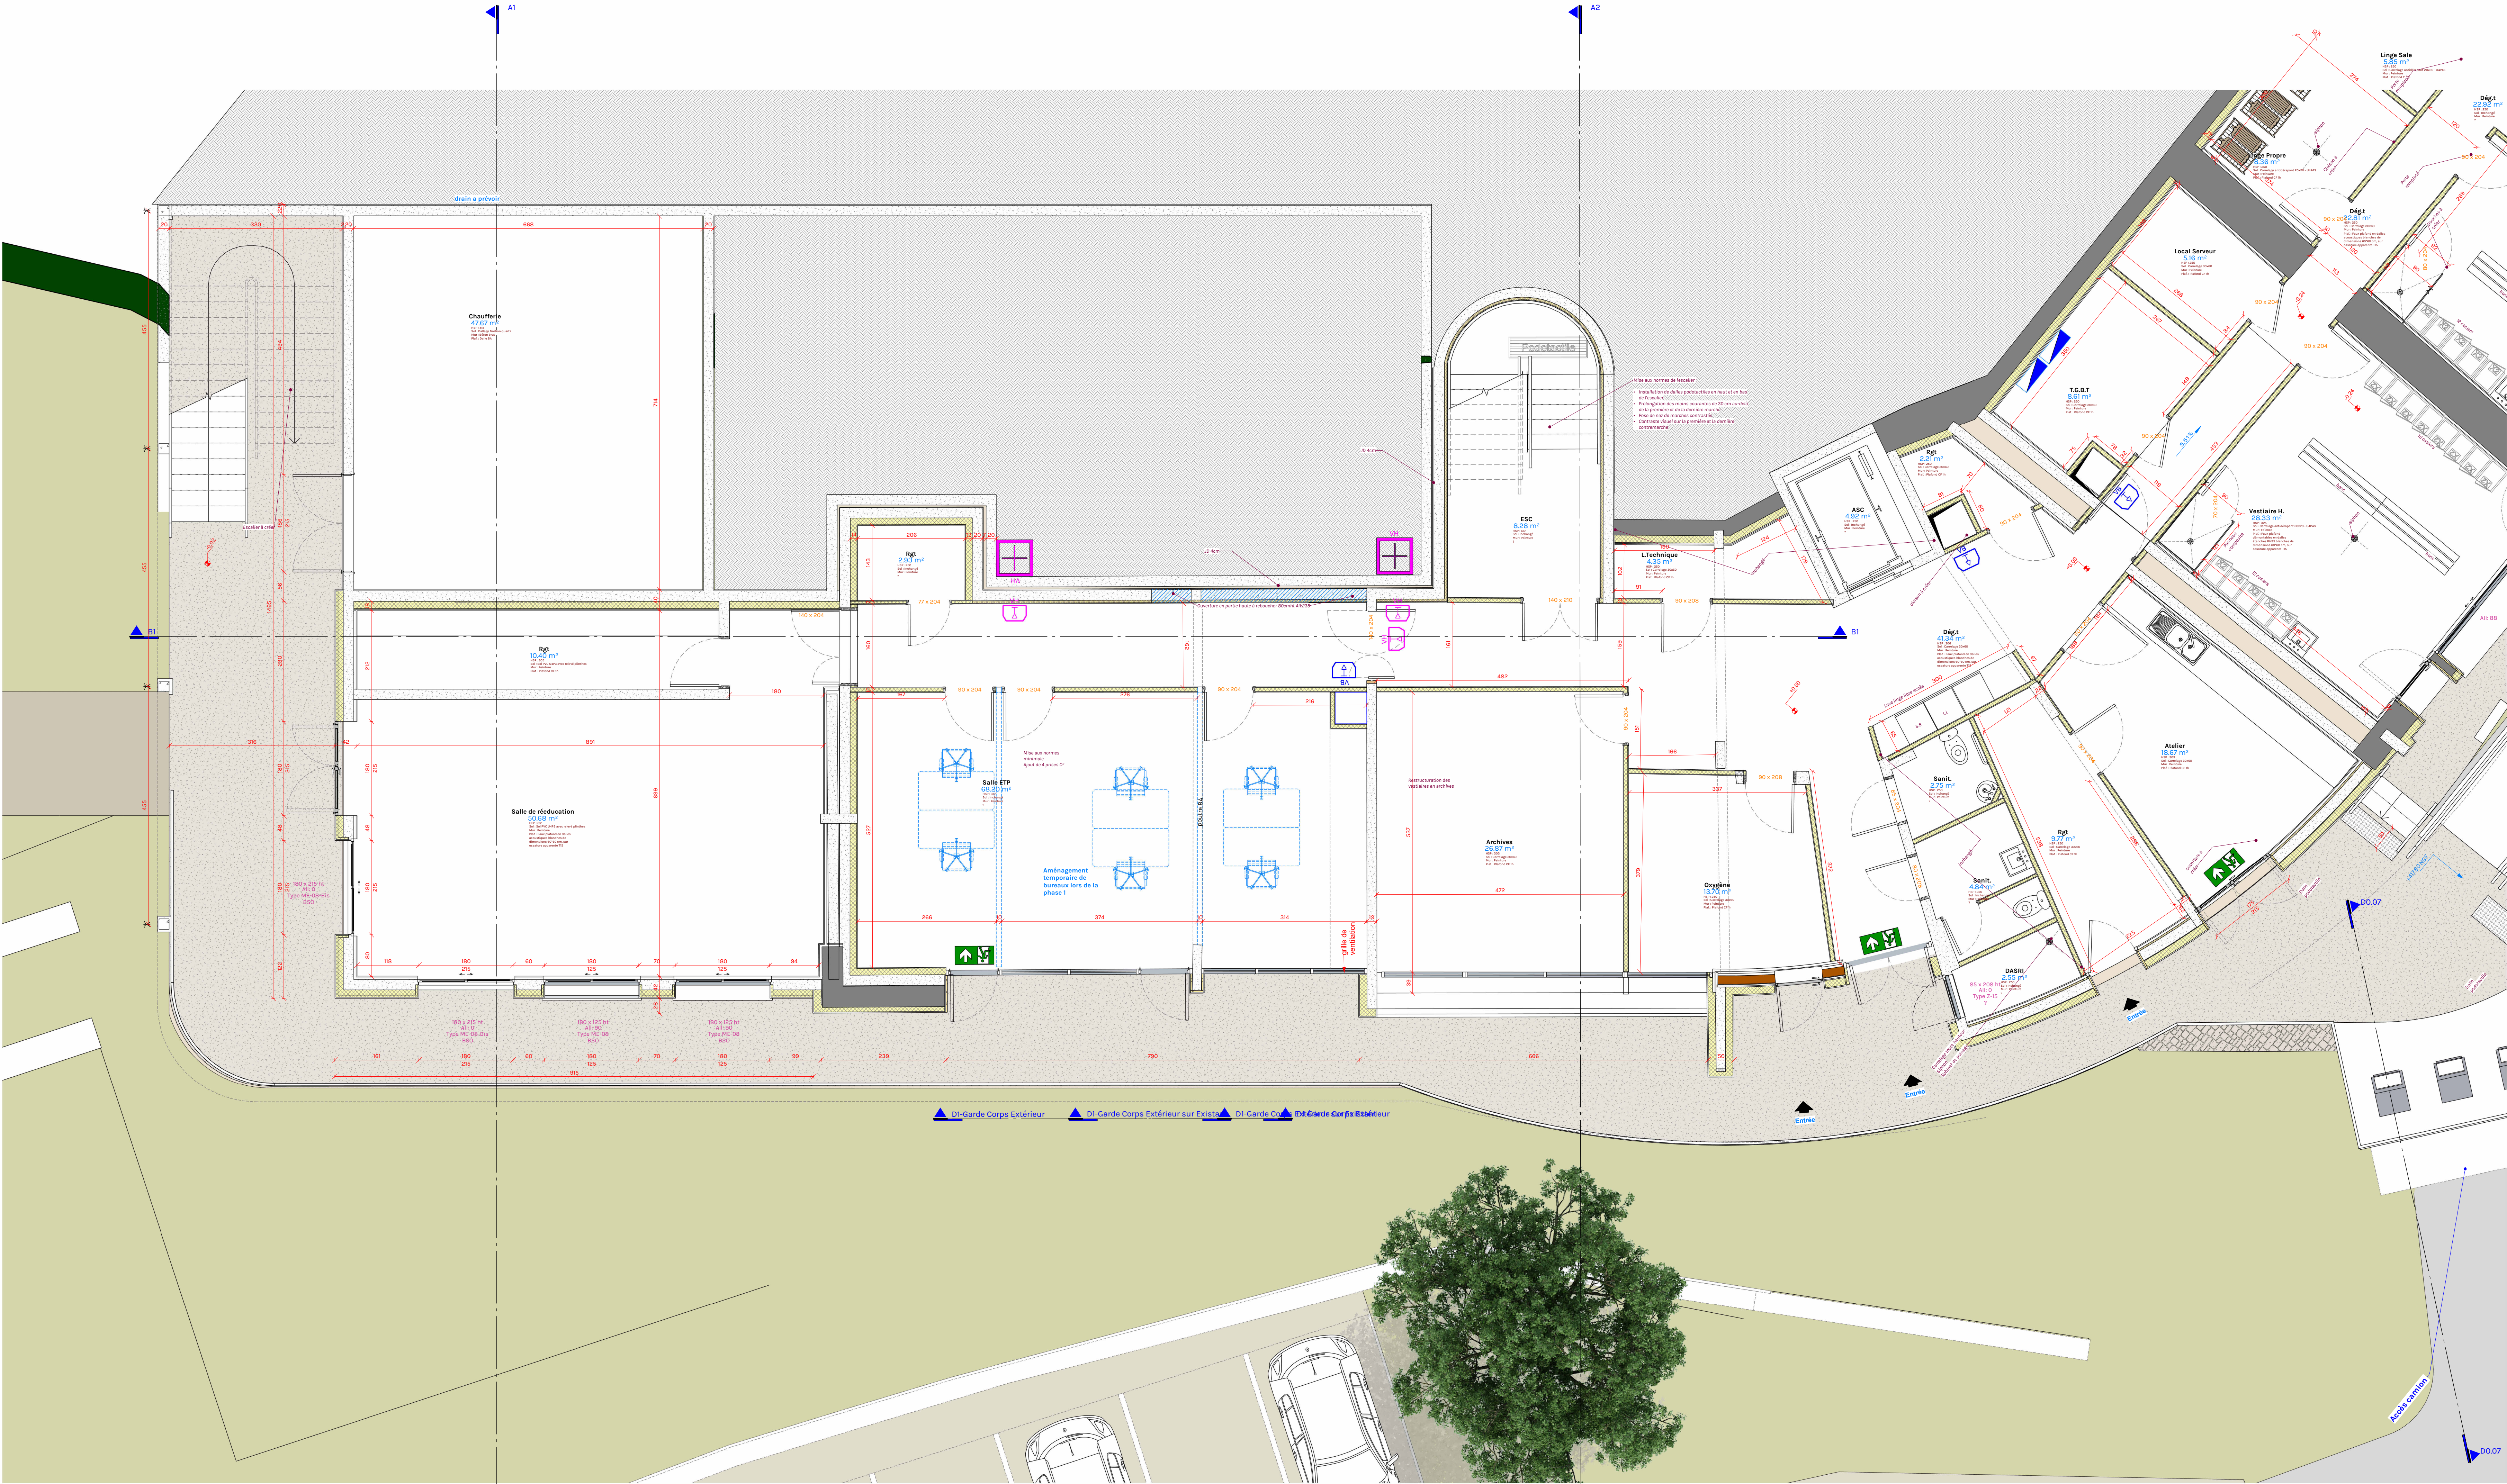

1 - RDJ 1_Projet 50ème - Dépendante 1
Echelle : 1 : 50ème



DJ 1_Projet 50ème - Dépendante 2

1: 1: 50ème

16

Vue en plan
RDJ -
1.50ème

DCE

Projet:
**Rénovation et
extension du
centre de
réhabilitation
respiratoire
Filieris de
Folcheran**

Folcheran BP
538, 07140
Gravières



Maître d'ouvrage:
**FILIERIS, 77
Avenue de
Séjour
75714
PARIS Cédex 15**


Echelle 1: 50ème


Date 01/04/2026

Indice	Date	Description de la révision




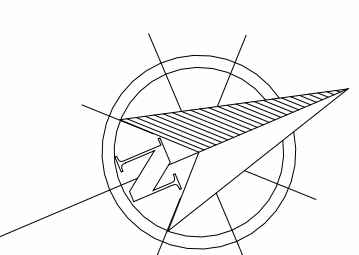
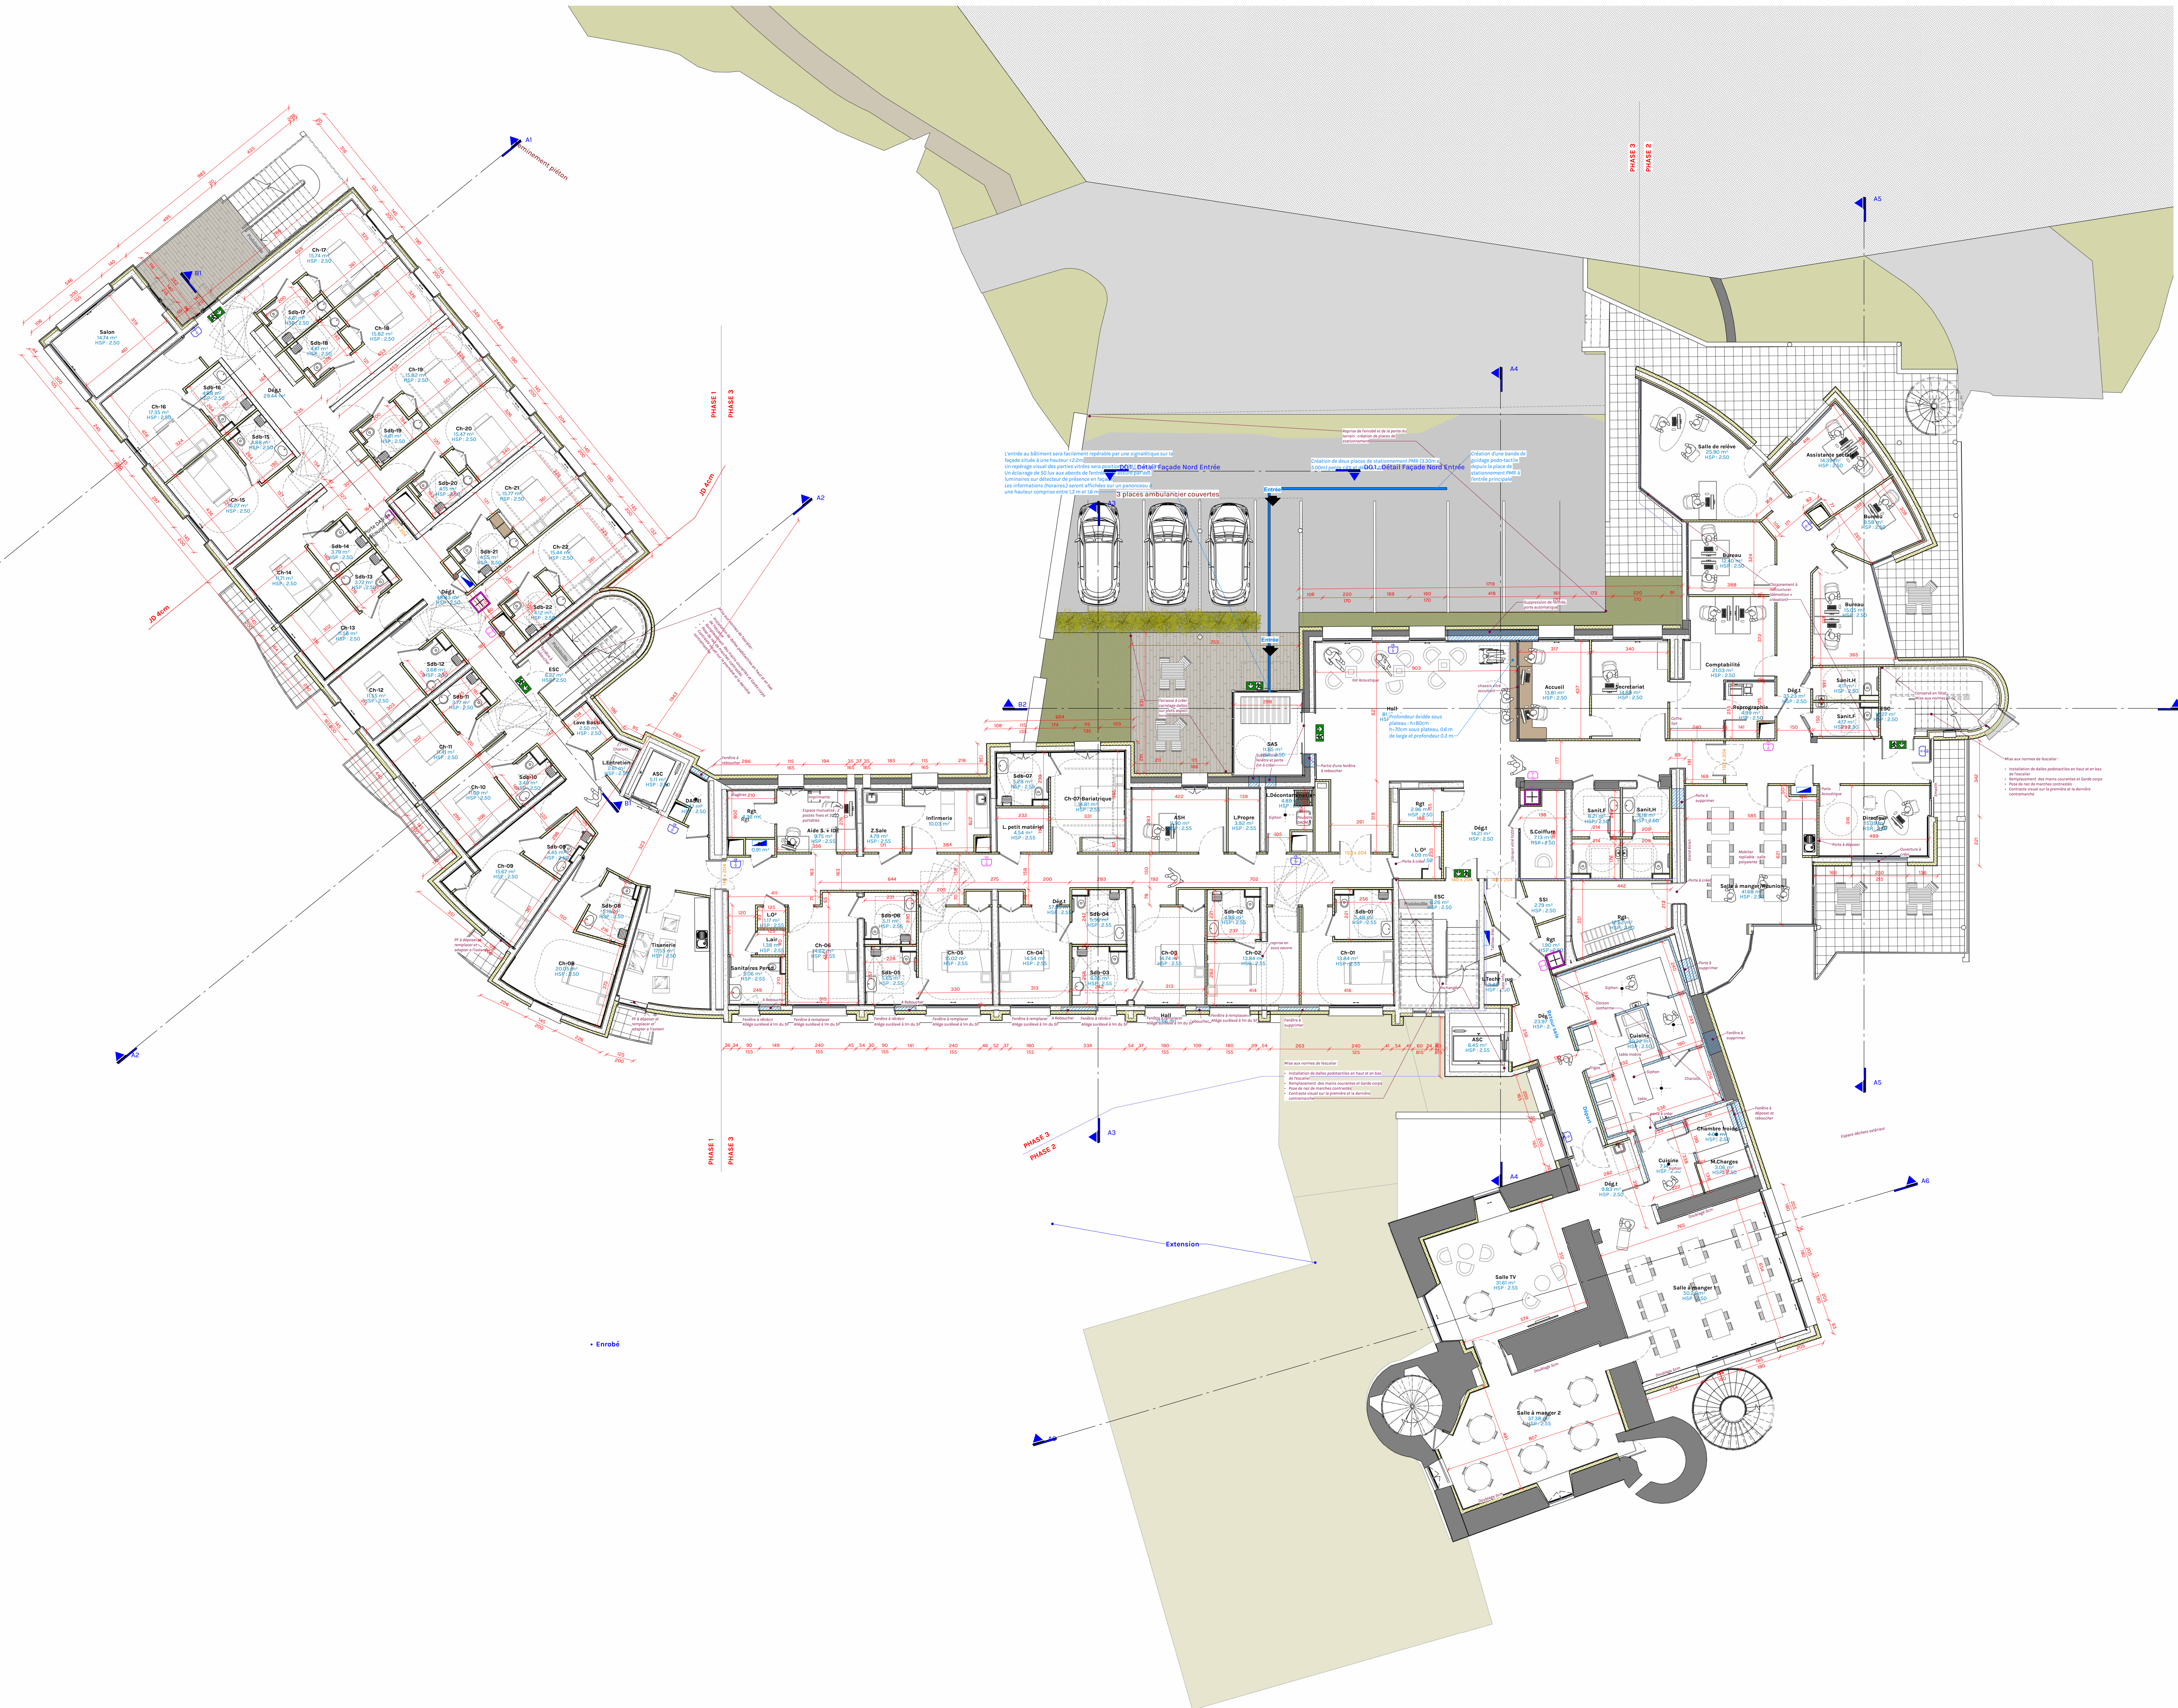


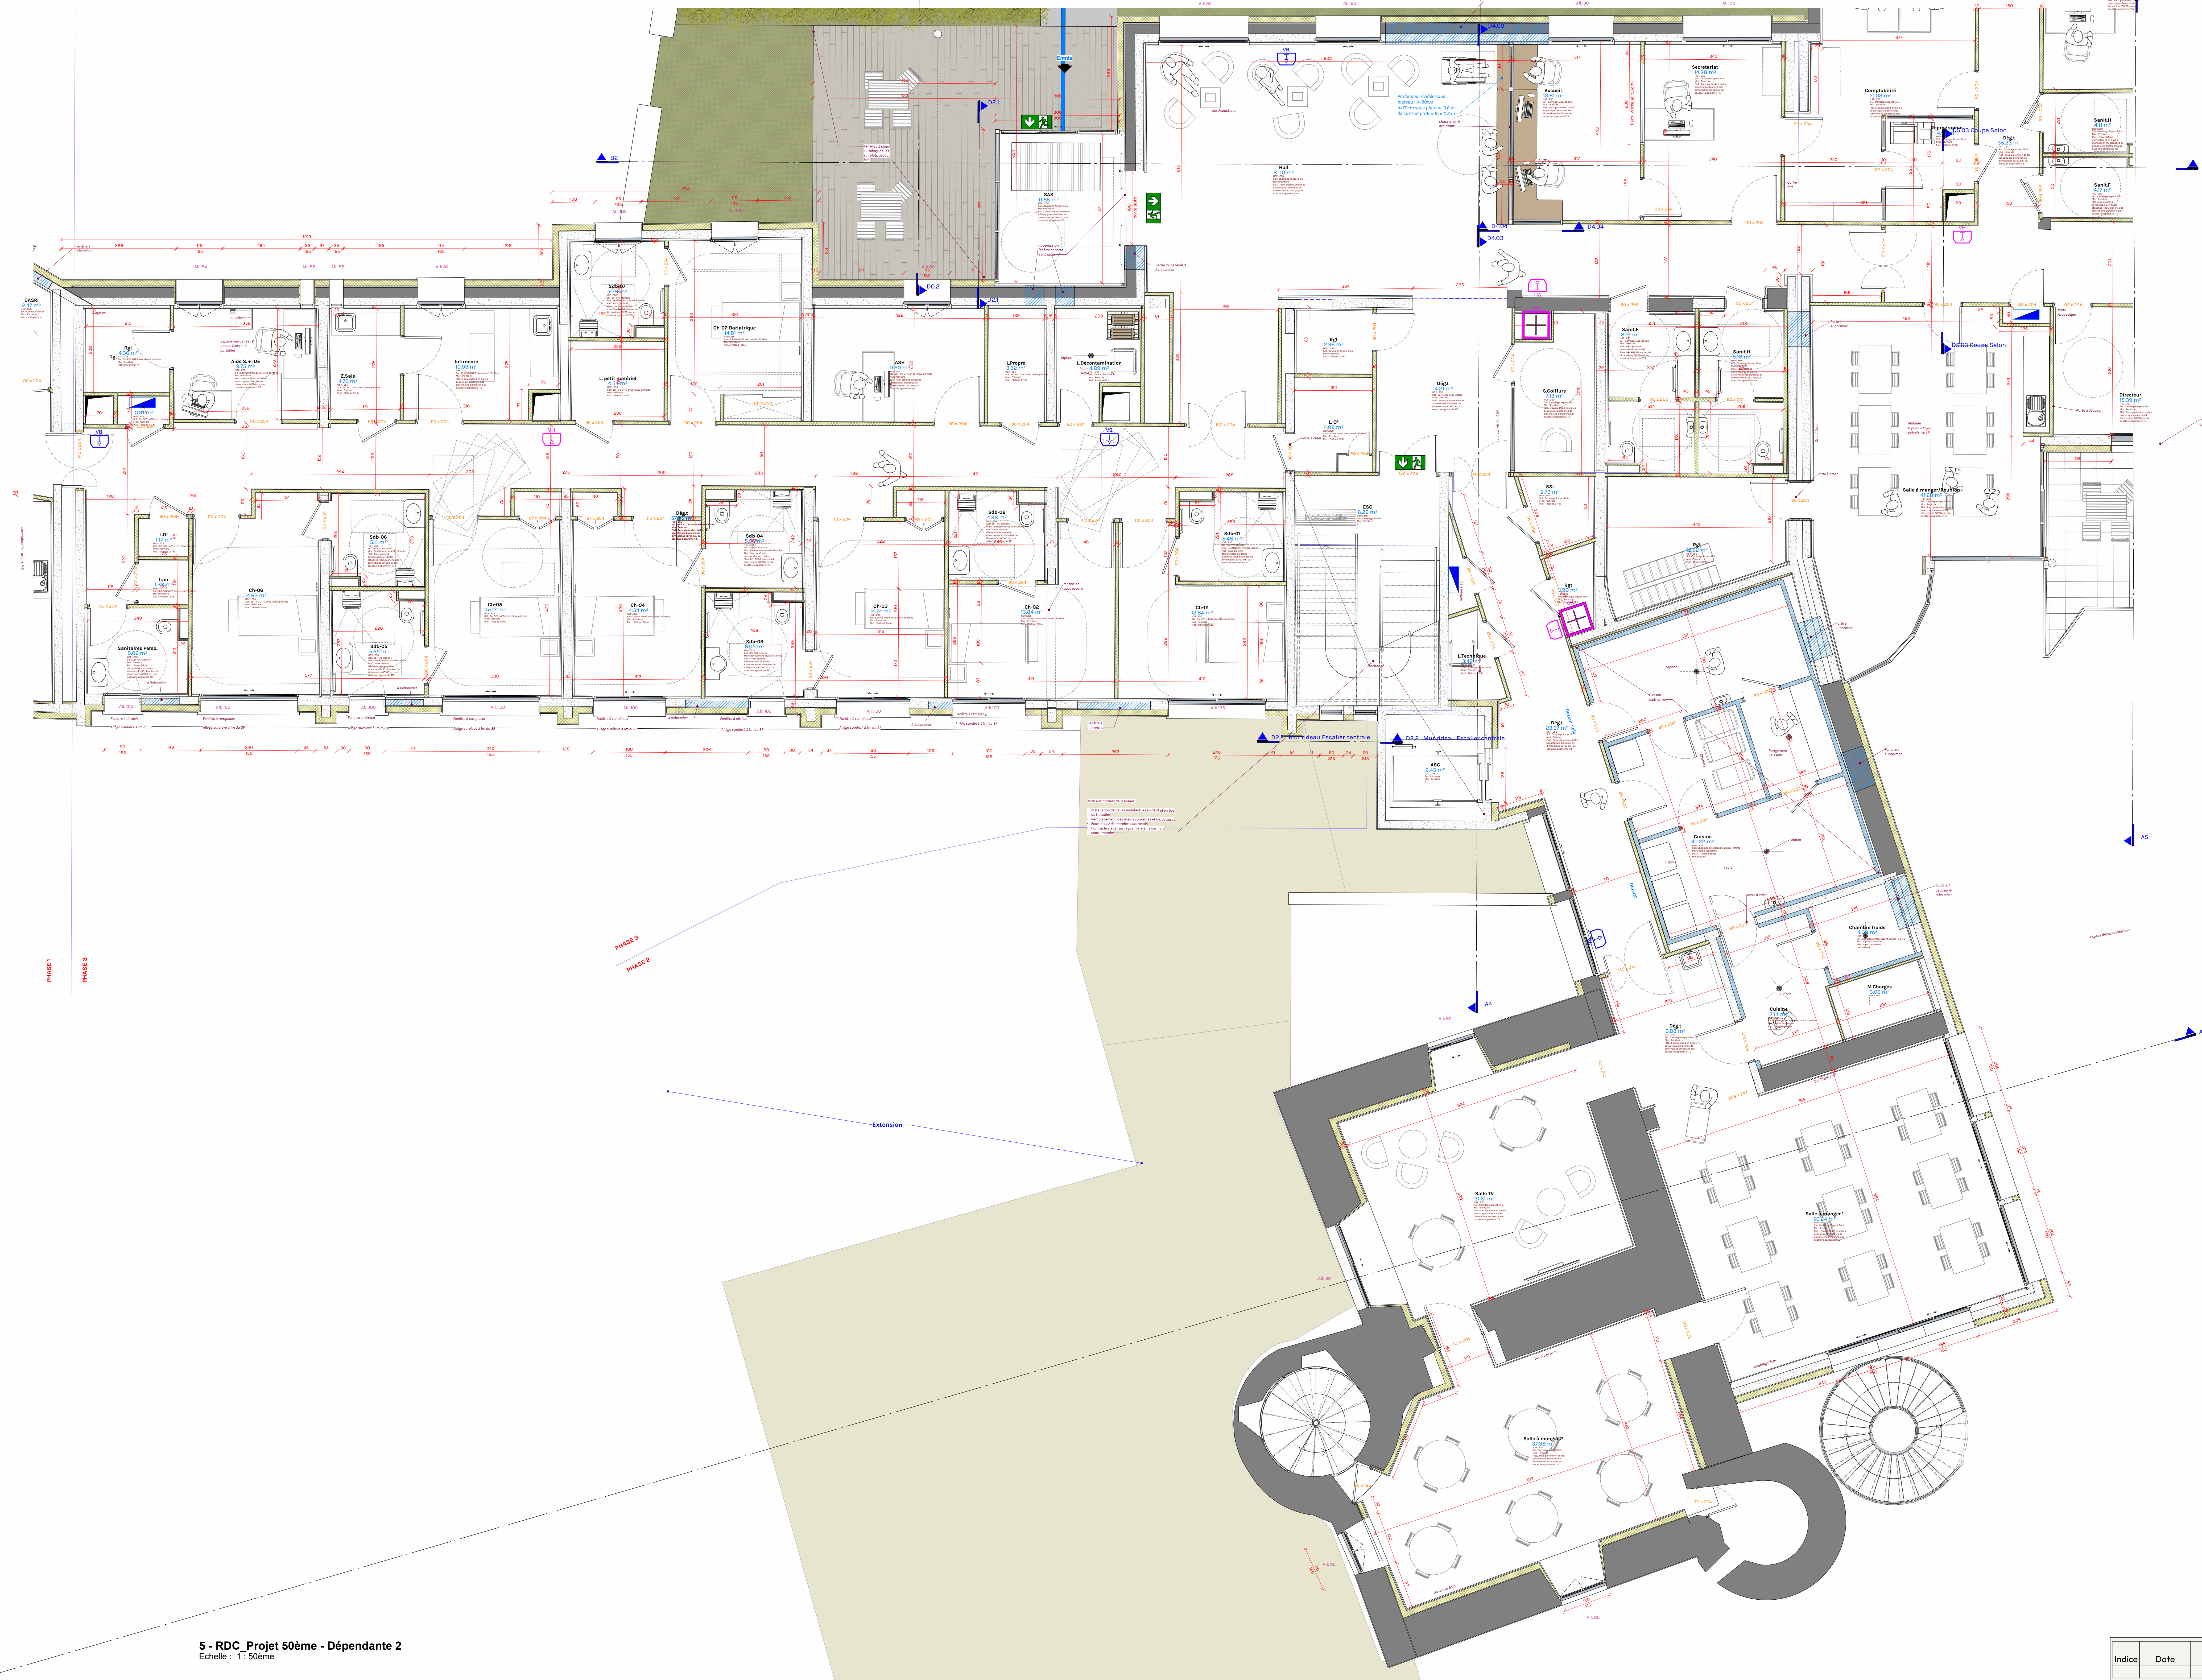

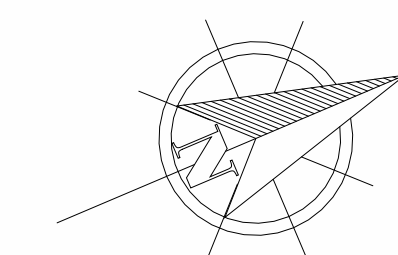


Indice	Date	Description de la révision

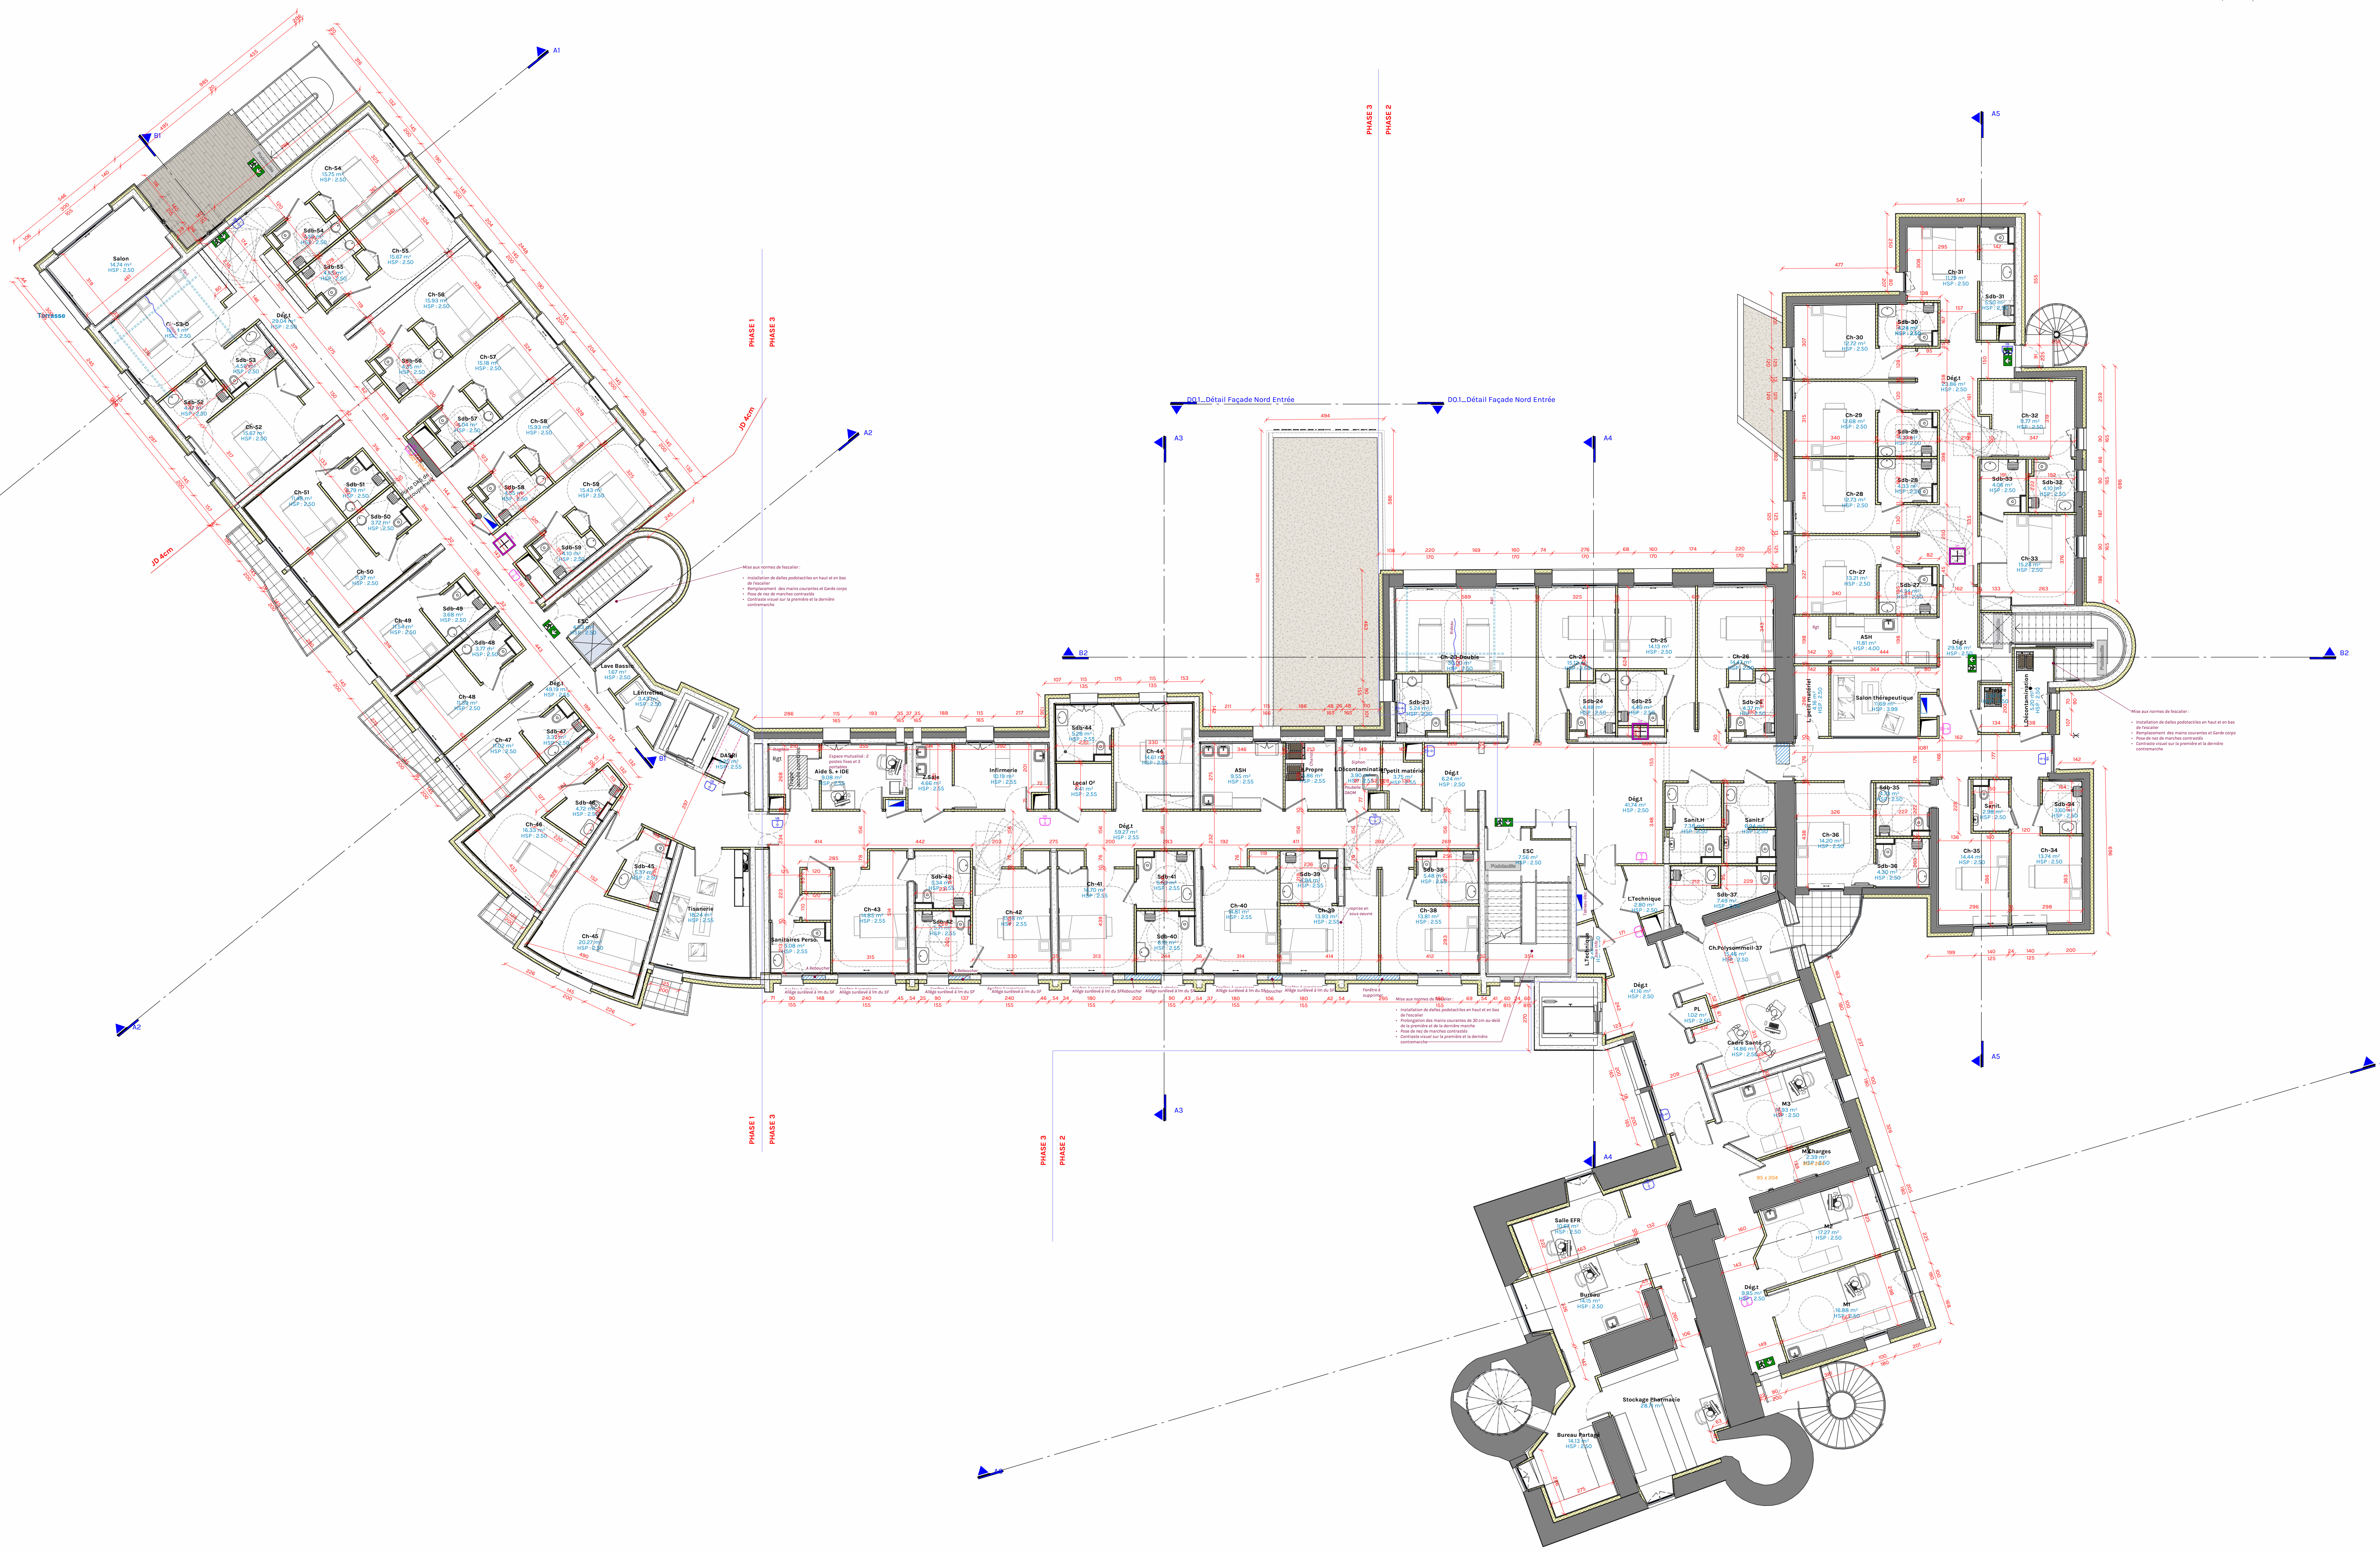

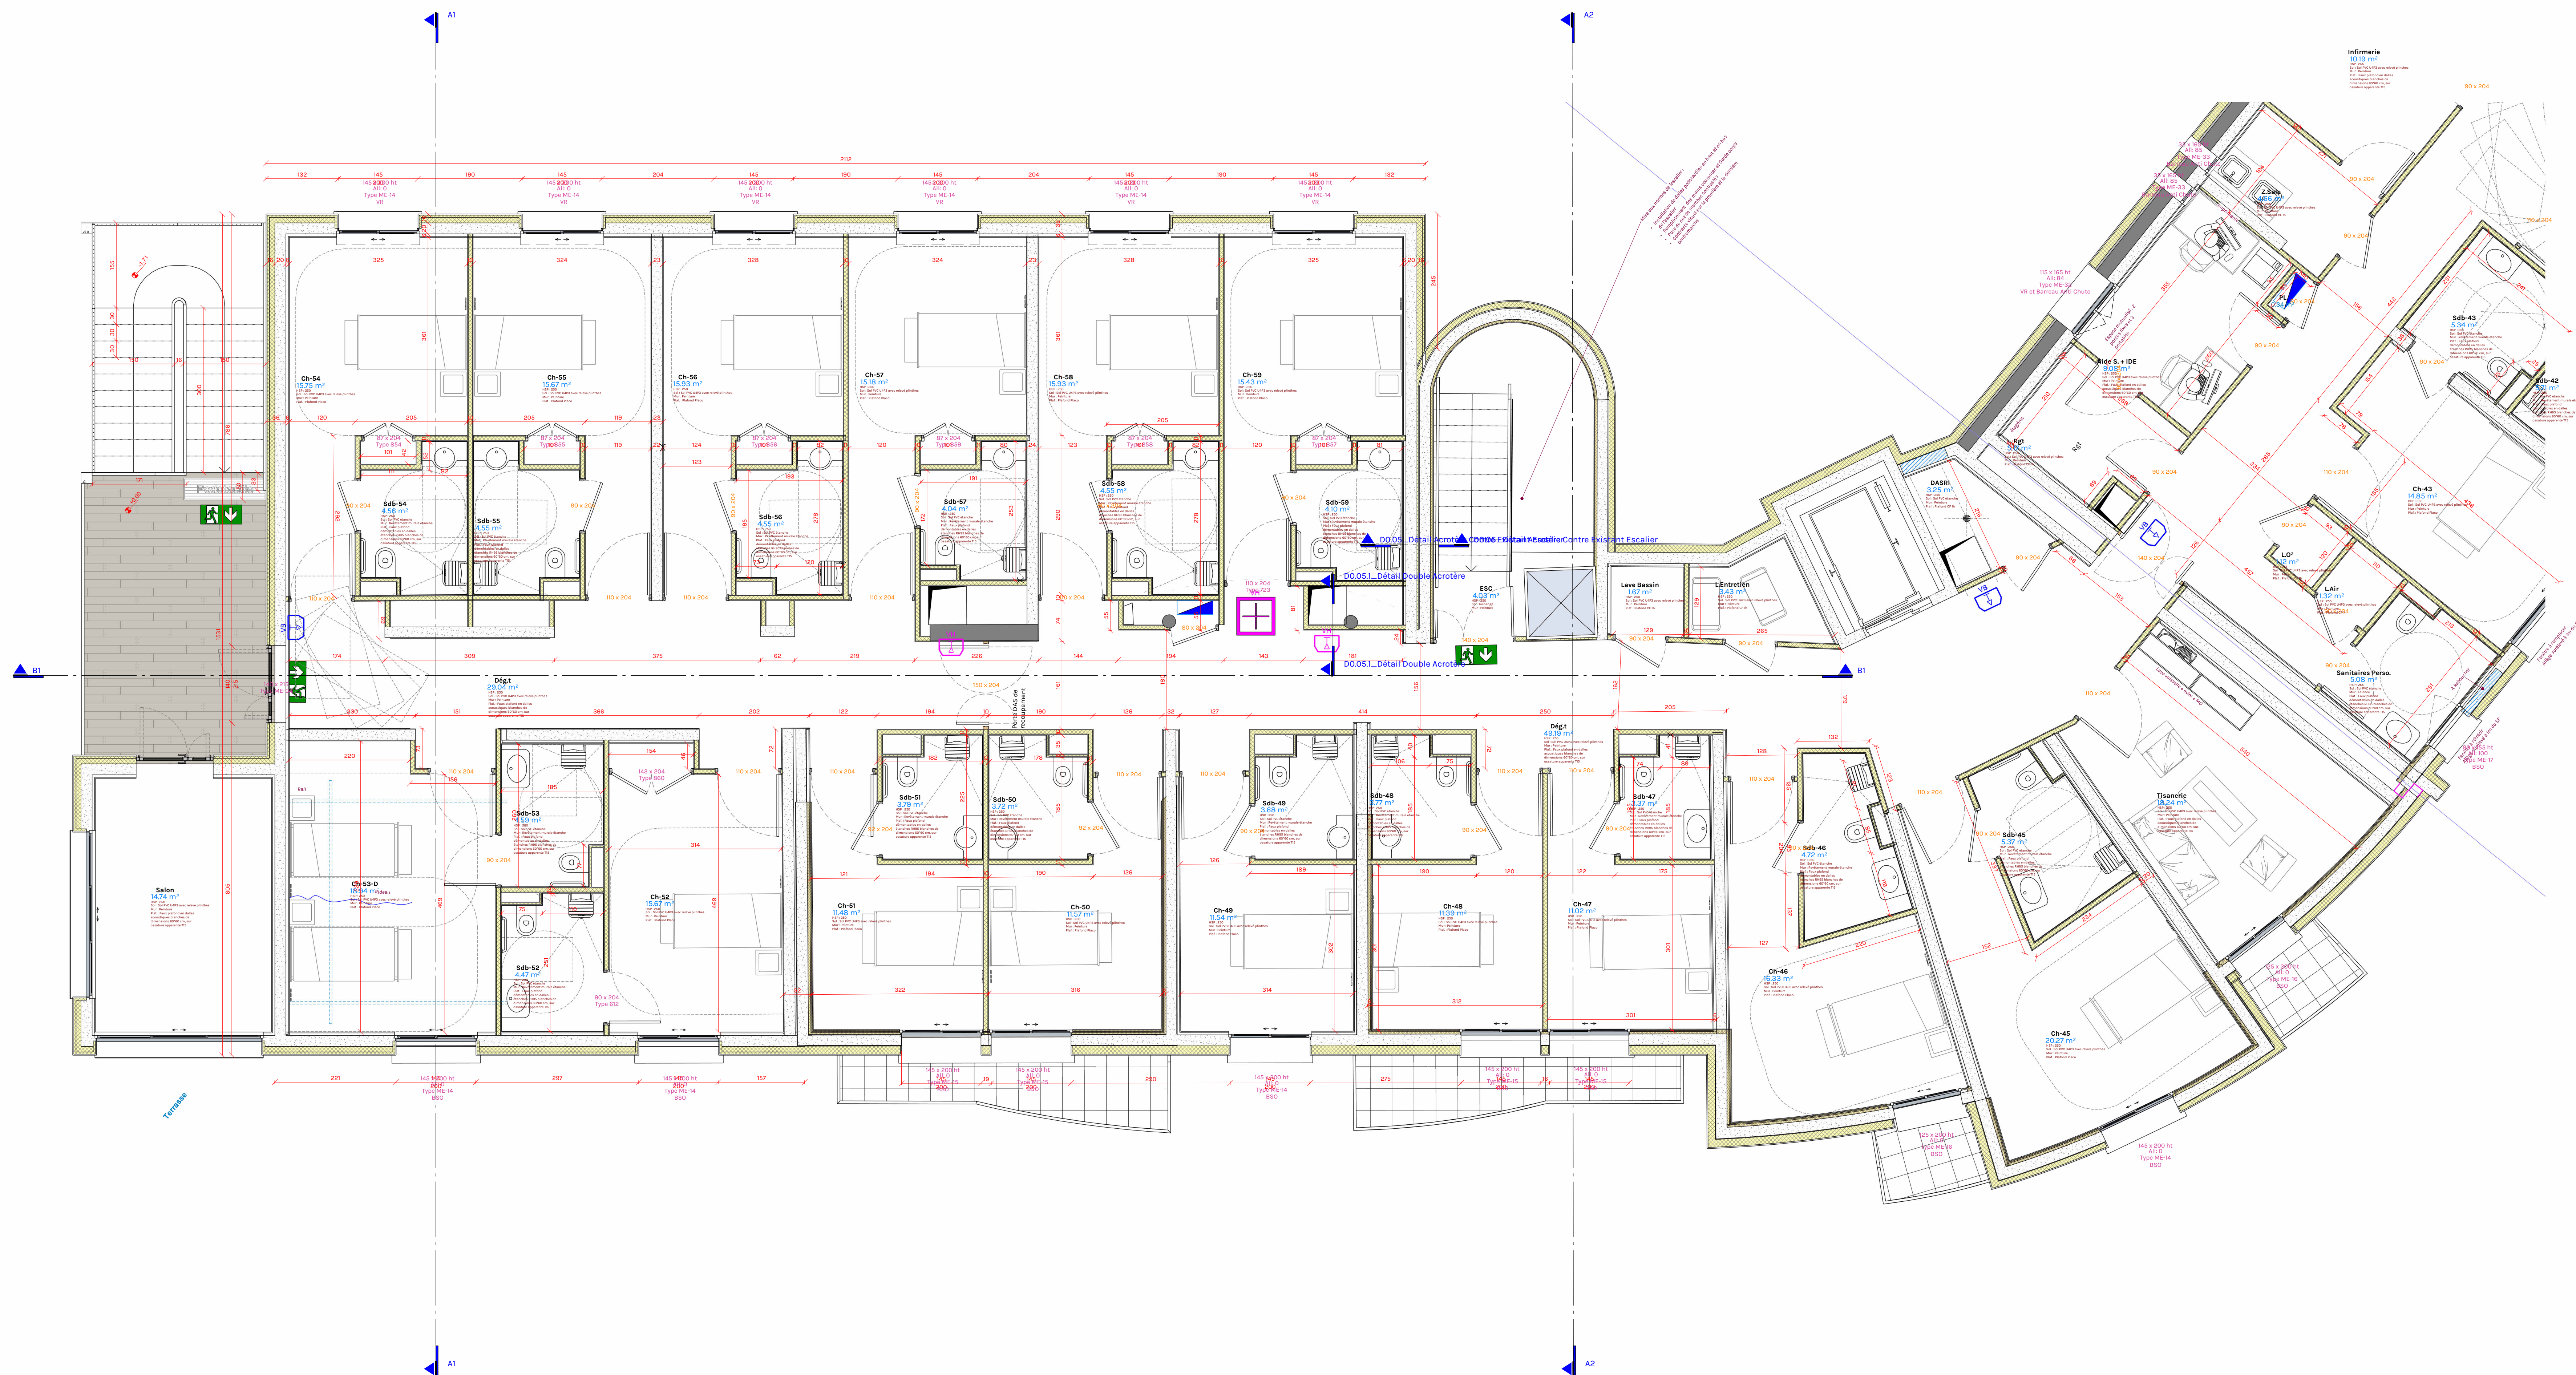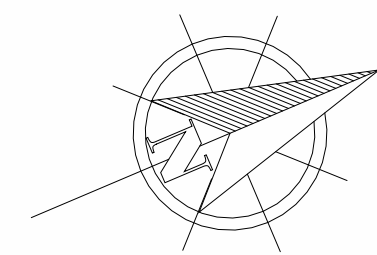


6 - R+1_Projet 50ème - Dépendante 1
Echelle : T: 50ème

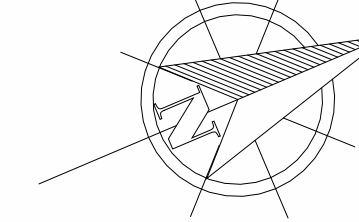


Indice	Date	Description de la révision



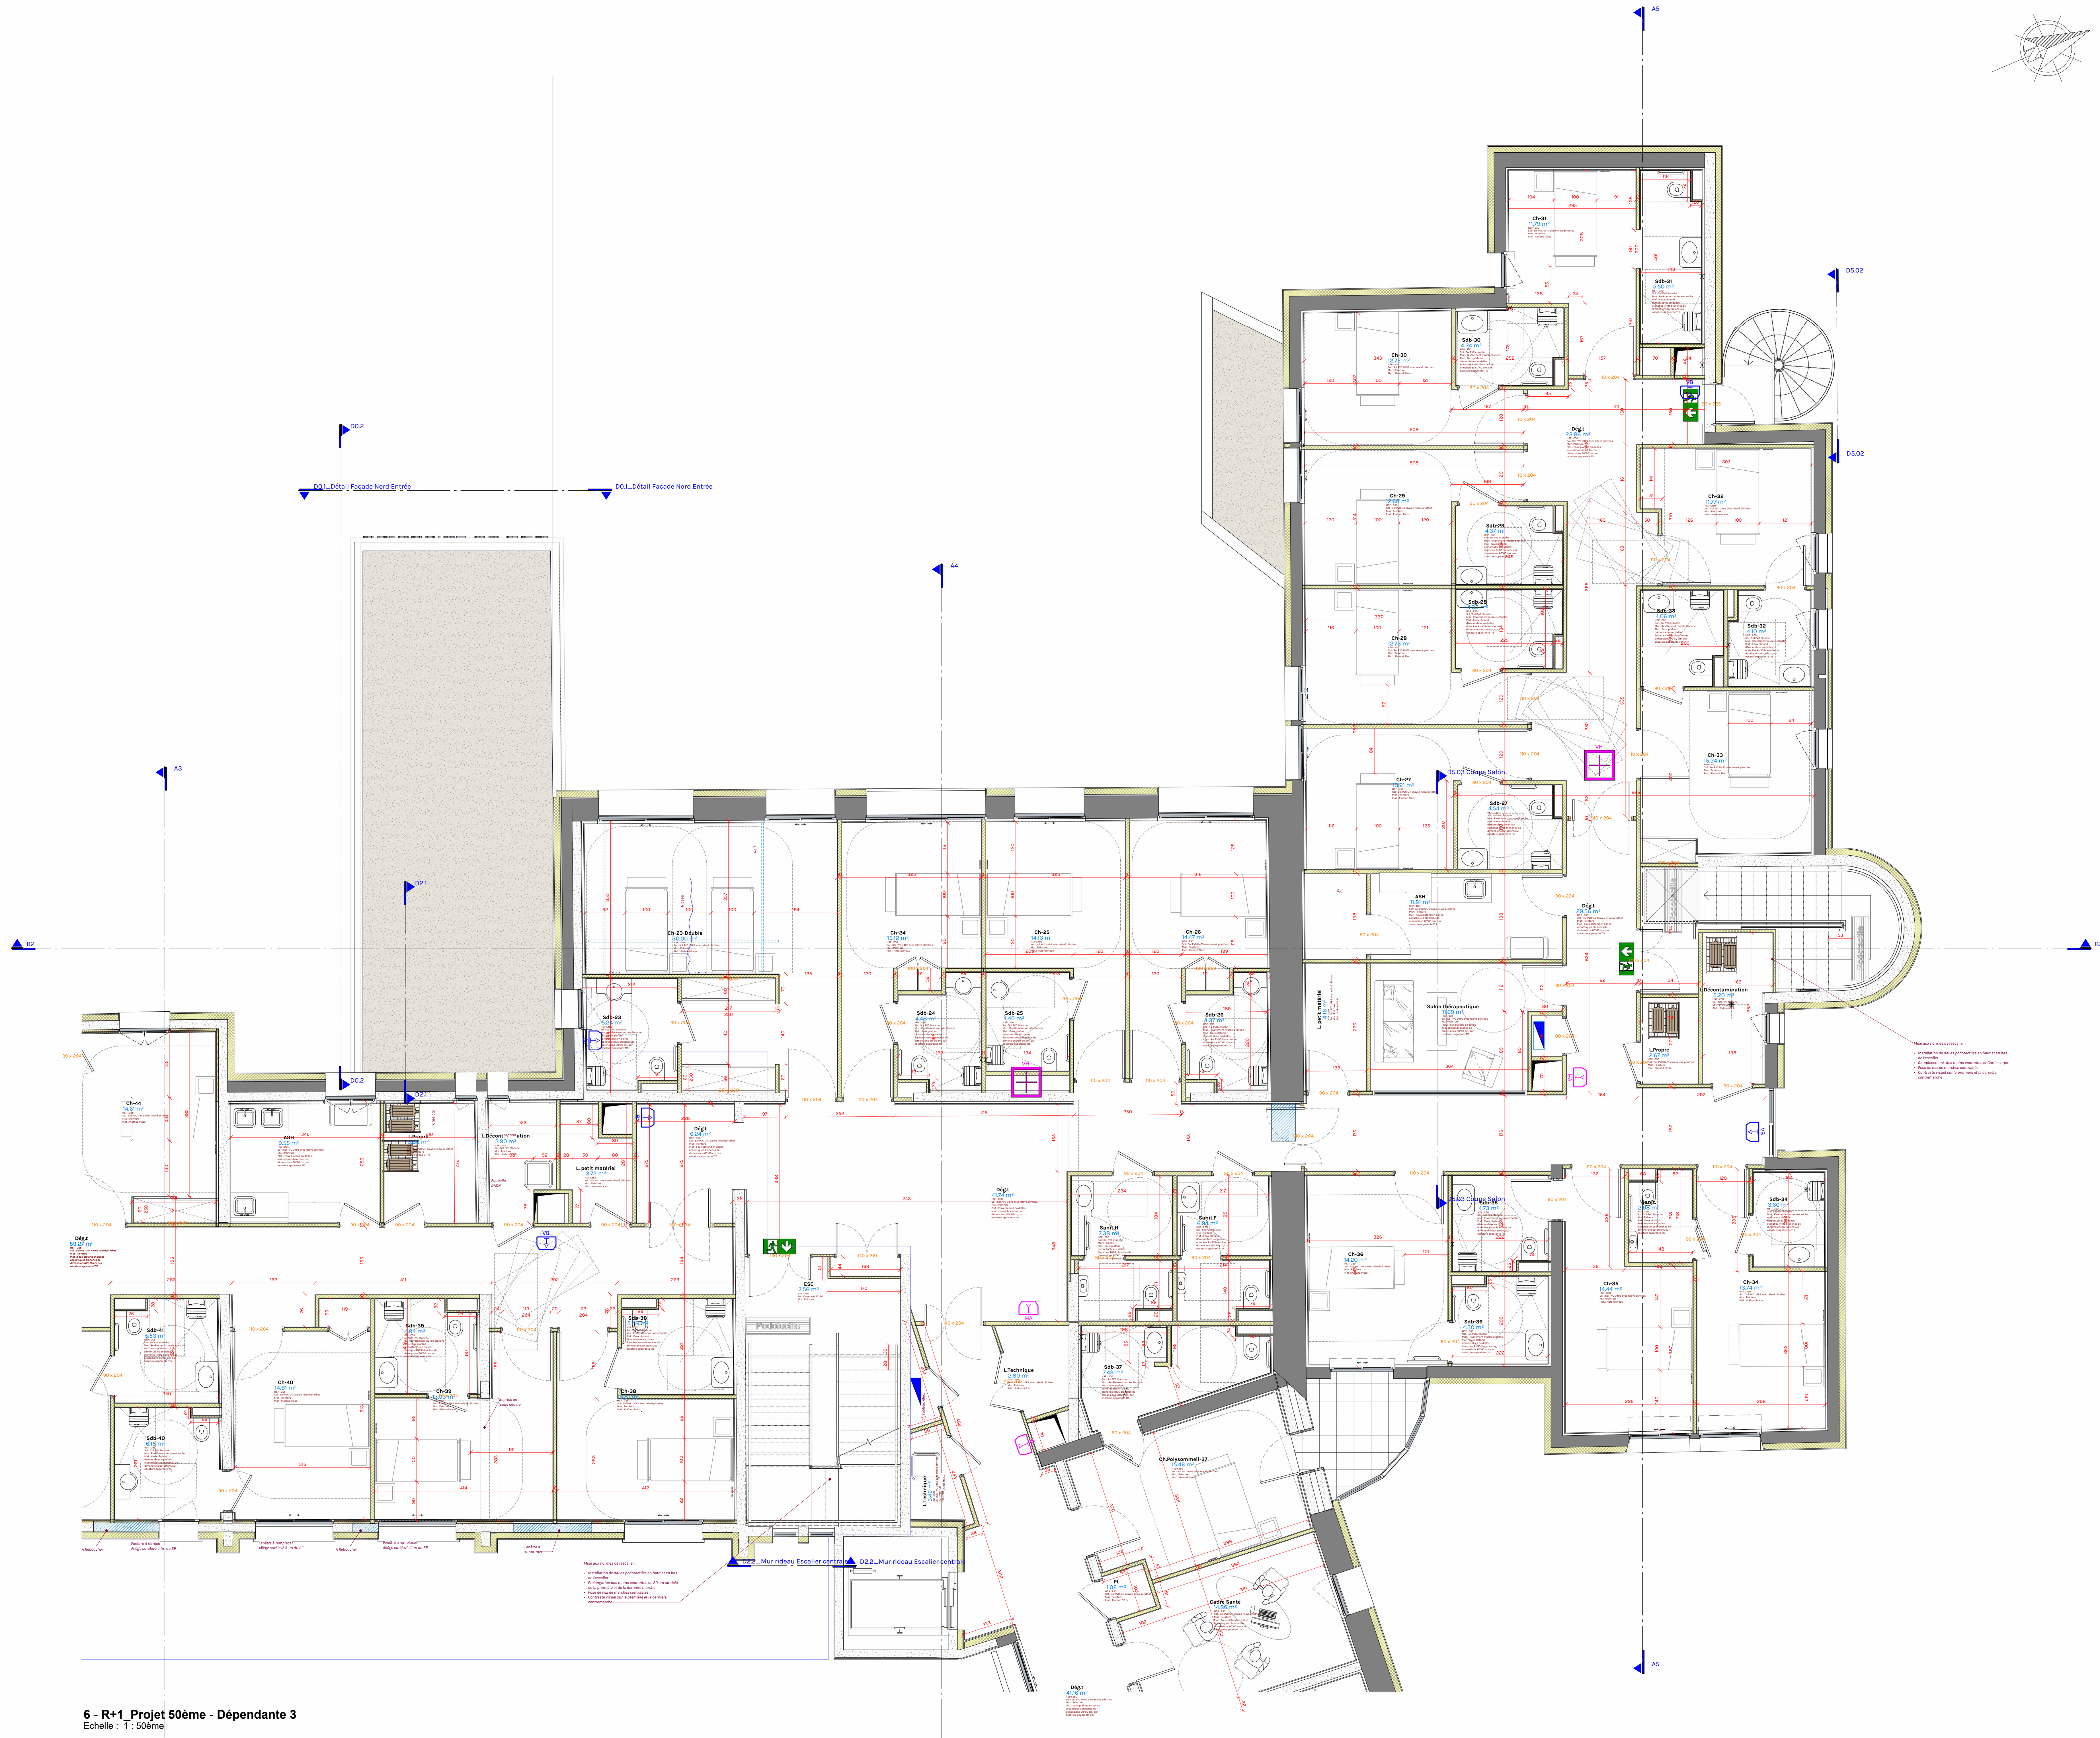

Indice	Date	Description de la révision


**BONNET
& TEISSIER**
 ARCHITECTES

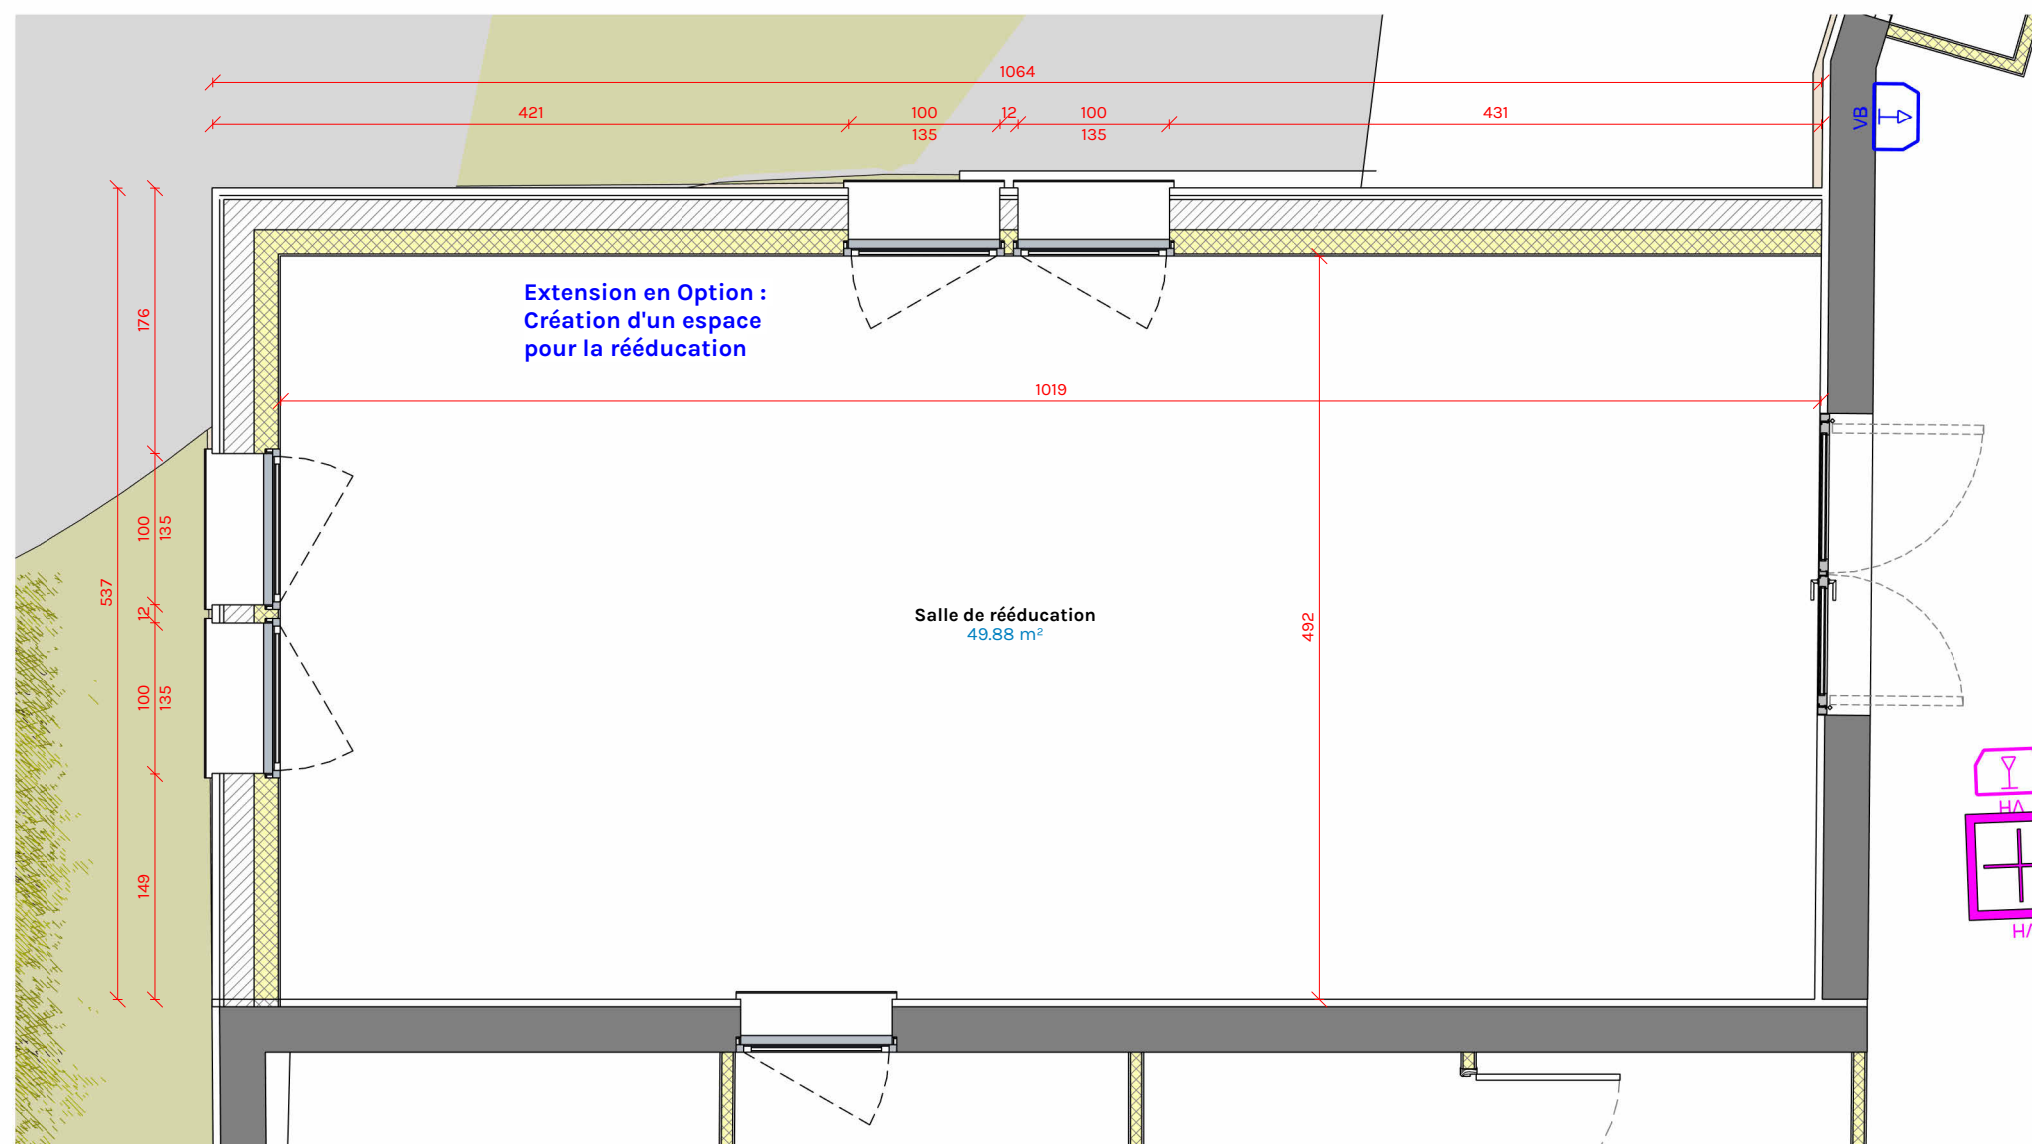

Option _ Extension Bois
Echelle : 1 : 50ème

OPTION - Extension Bois

25

DCE

Projet: Rénovation et extension du centre de
réhabilitation respiratoire Filieris de Folcheran
Maître d'ouvrage: FILIERIS, 77 Avenue de Ségur
75714 PARIS Cédex 15

Indice	Objet de la modification	Date
		Échelle : 1: 50ème
		Date: 01/04/2026