

02 | AISNE | VILLERS-COTTERÊTS

CHÂTEAU DE VILLERS-COTTERÊTS
CITÉ INTERNATIONALE DE LA LANGUE FRANÇAISE



**Restauration du pavage
de la cour des offices**

PRO
DOCUMENTS GRAPHIQUES

Février 2026

LISTE DES PLANS

Format A3

01. PLAN MASSE – Echelle 1/1000^{ème}

Format A1

02. PLAN EXISTANT – Echelle 1/200^{ème}

03. PLAN PROJET – Echelle 1/200^{ème}

04. PLAN D'INSTALLATION DE CHANTIER – Echelle 1/200^{ème}

Format A3

05. COUPES DE DETAIL – Echelle 1/20^{ème}

PLANS VRD

Format A1

02. VUE EN PLAN TRAVAUX DEMOLITION / STRUCTURE VOLET 2 – Echelle 1/200^{ème}


03. VUE EN PLAN TRAVAUX EP VOLET 2 – Echelle 1/200^{ème}

04. VUE EN PLAN TRAVAUX EU VOLET 2 – Echelle 1/200^{ème}

05. VUE EN PLAN TRAVAUX AEP VOLET 2 – Echelle 1/200^{ème}

06. VUE EN PLAN TRAVAUX TELEPHONIE VOLET 2 – Echelle 1/200^{ème}

06. VUE EN PLAN TRAVAUX Cfo et Cfa VOLET 2 – Echelle 1/200^{ème}

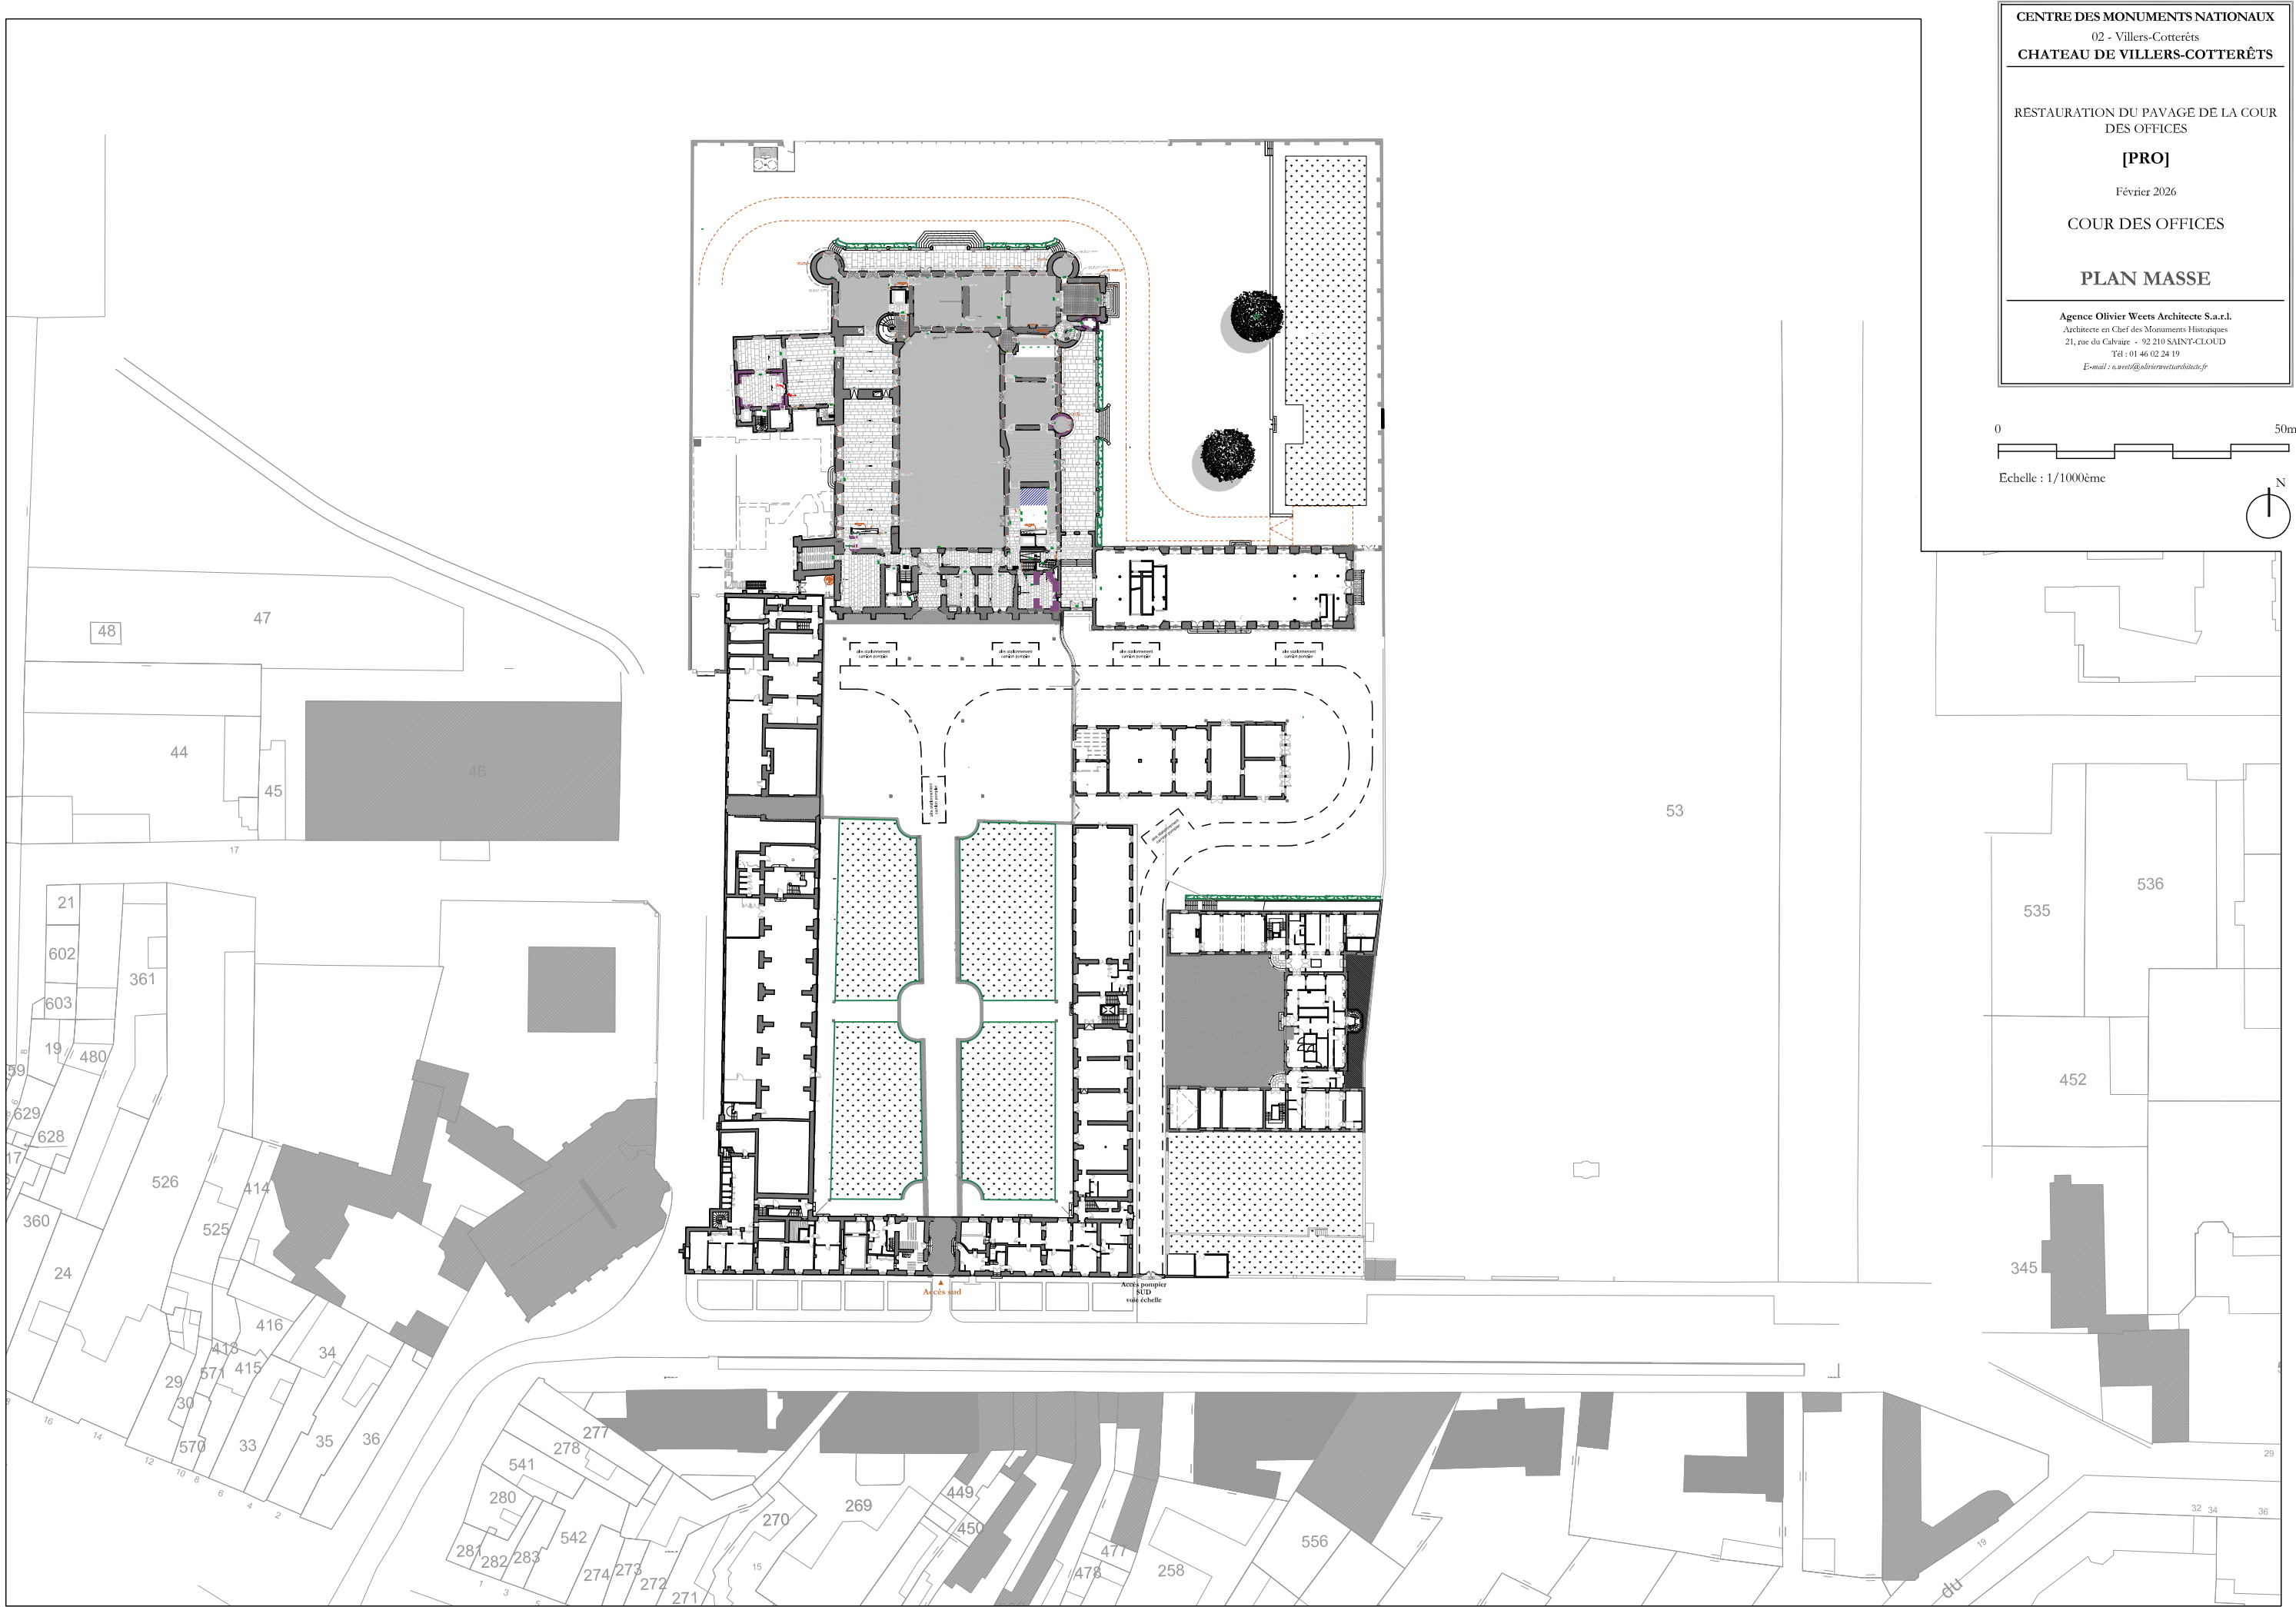

CENTRE DES MONUMENTS NATIONAUX
02 - Villers-Cotterêts
CHATEAU DE VILLERS-COTTERÊTS

RESTAURATION DU PAVAGE DE LA COUR
DES OFFICES


[PRO]


Février 2026

COUR DES OFFICES

PLAN MASSE

Agence Olivier Weets Architecte S.a.r.l.
Architecte en Chef des Monuments Historiques
21, rue du Calvaire - 92 210 SAINT-CLOUD
Tél : 01 46 02 24 19
E-mail : o.weets@olivierweetsarchitecte.fr

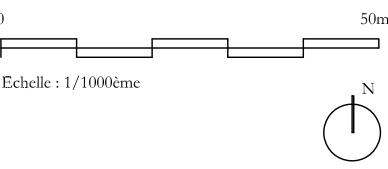

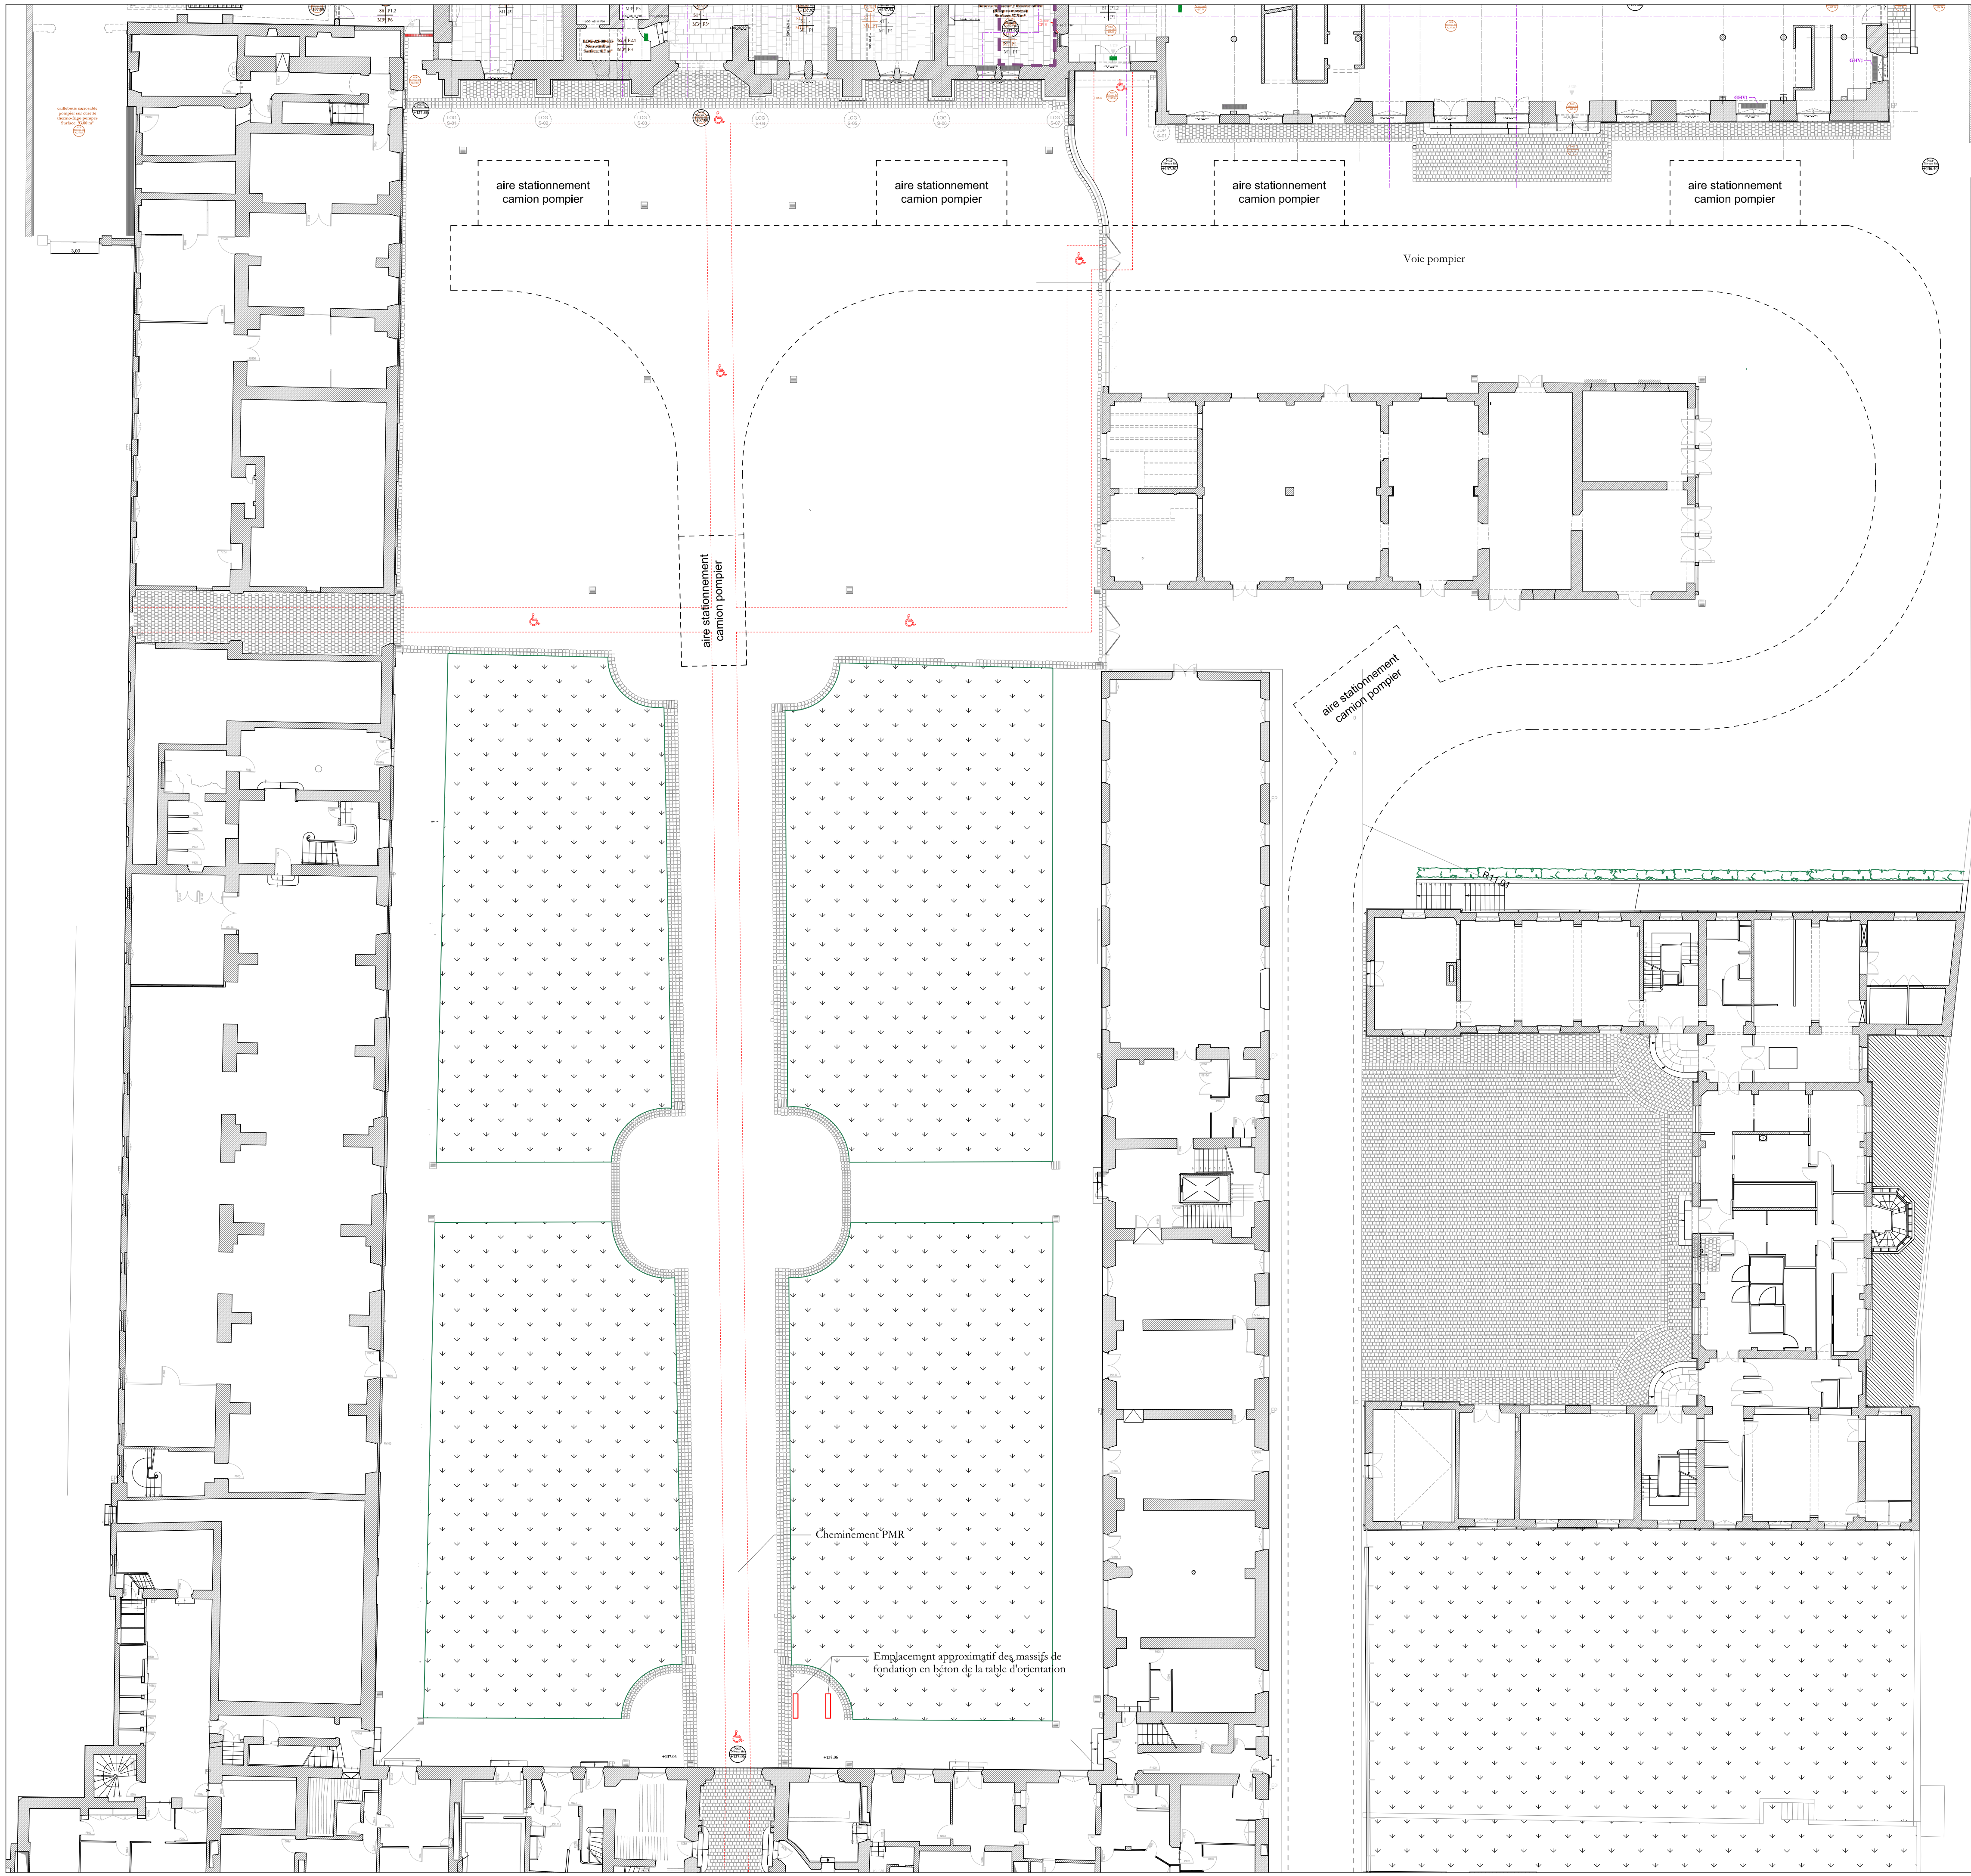

CENTRE DES MONUMENTS NATIONAUX
02 - Villers-Cotterêts
CHATEAU DE VILLERS-COTTERÊTS

RESTAURATION DU PAVAGE DE LA COUR
DES OFFICES



[PRO]


Février 2026

COUR DES OFFICES

PLAN EXISTANT

Agence Olivier Weets Architecte S.a.r.l.
Architecte en Chef des Monuments Historiques
21, rue du Calvaire - 92 210 SAINT-CLOUD
Tél : 01 46 02 24 19
E-mail : o.weets@olivierweetsarchitecte.fr

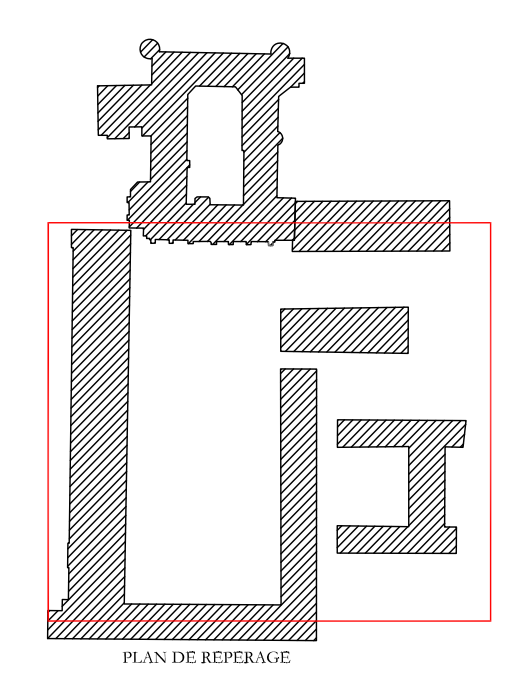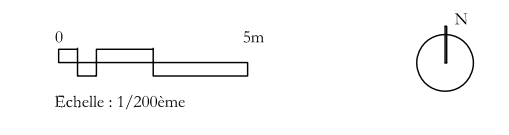

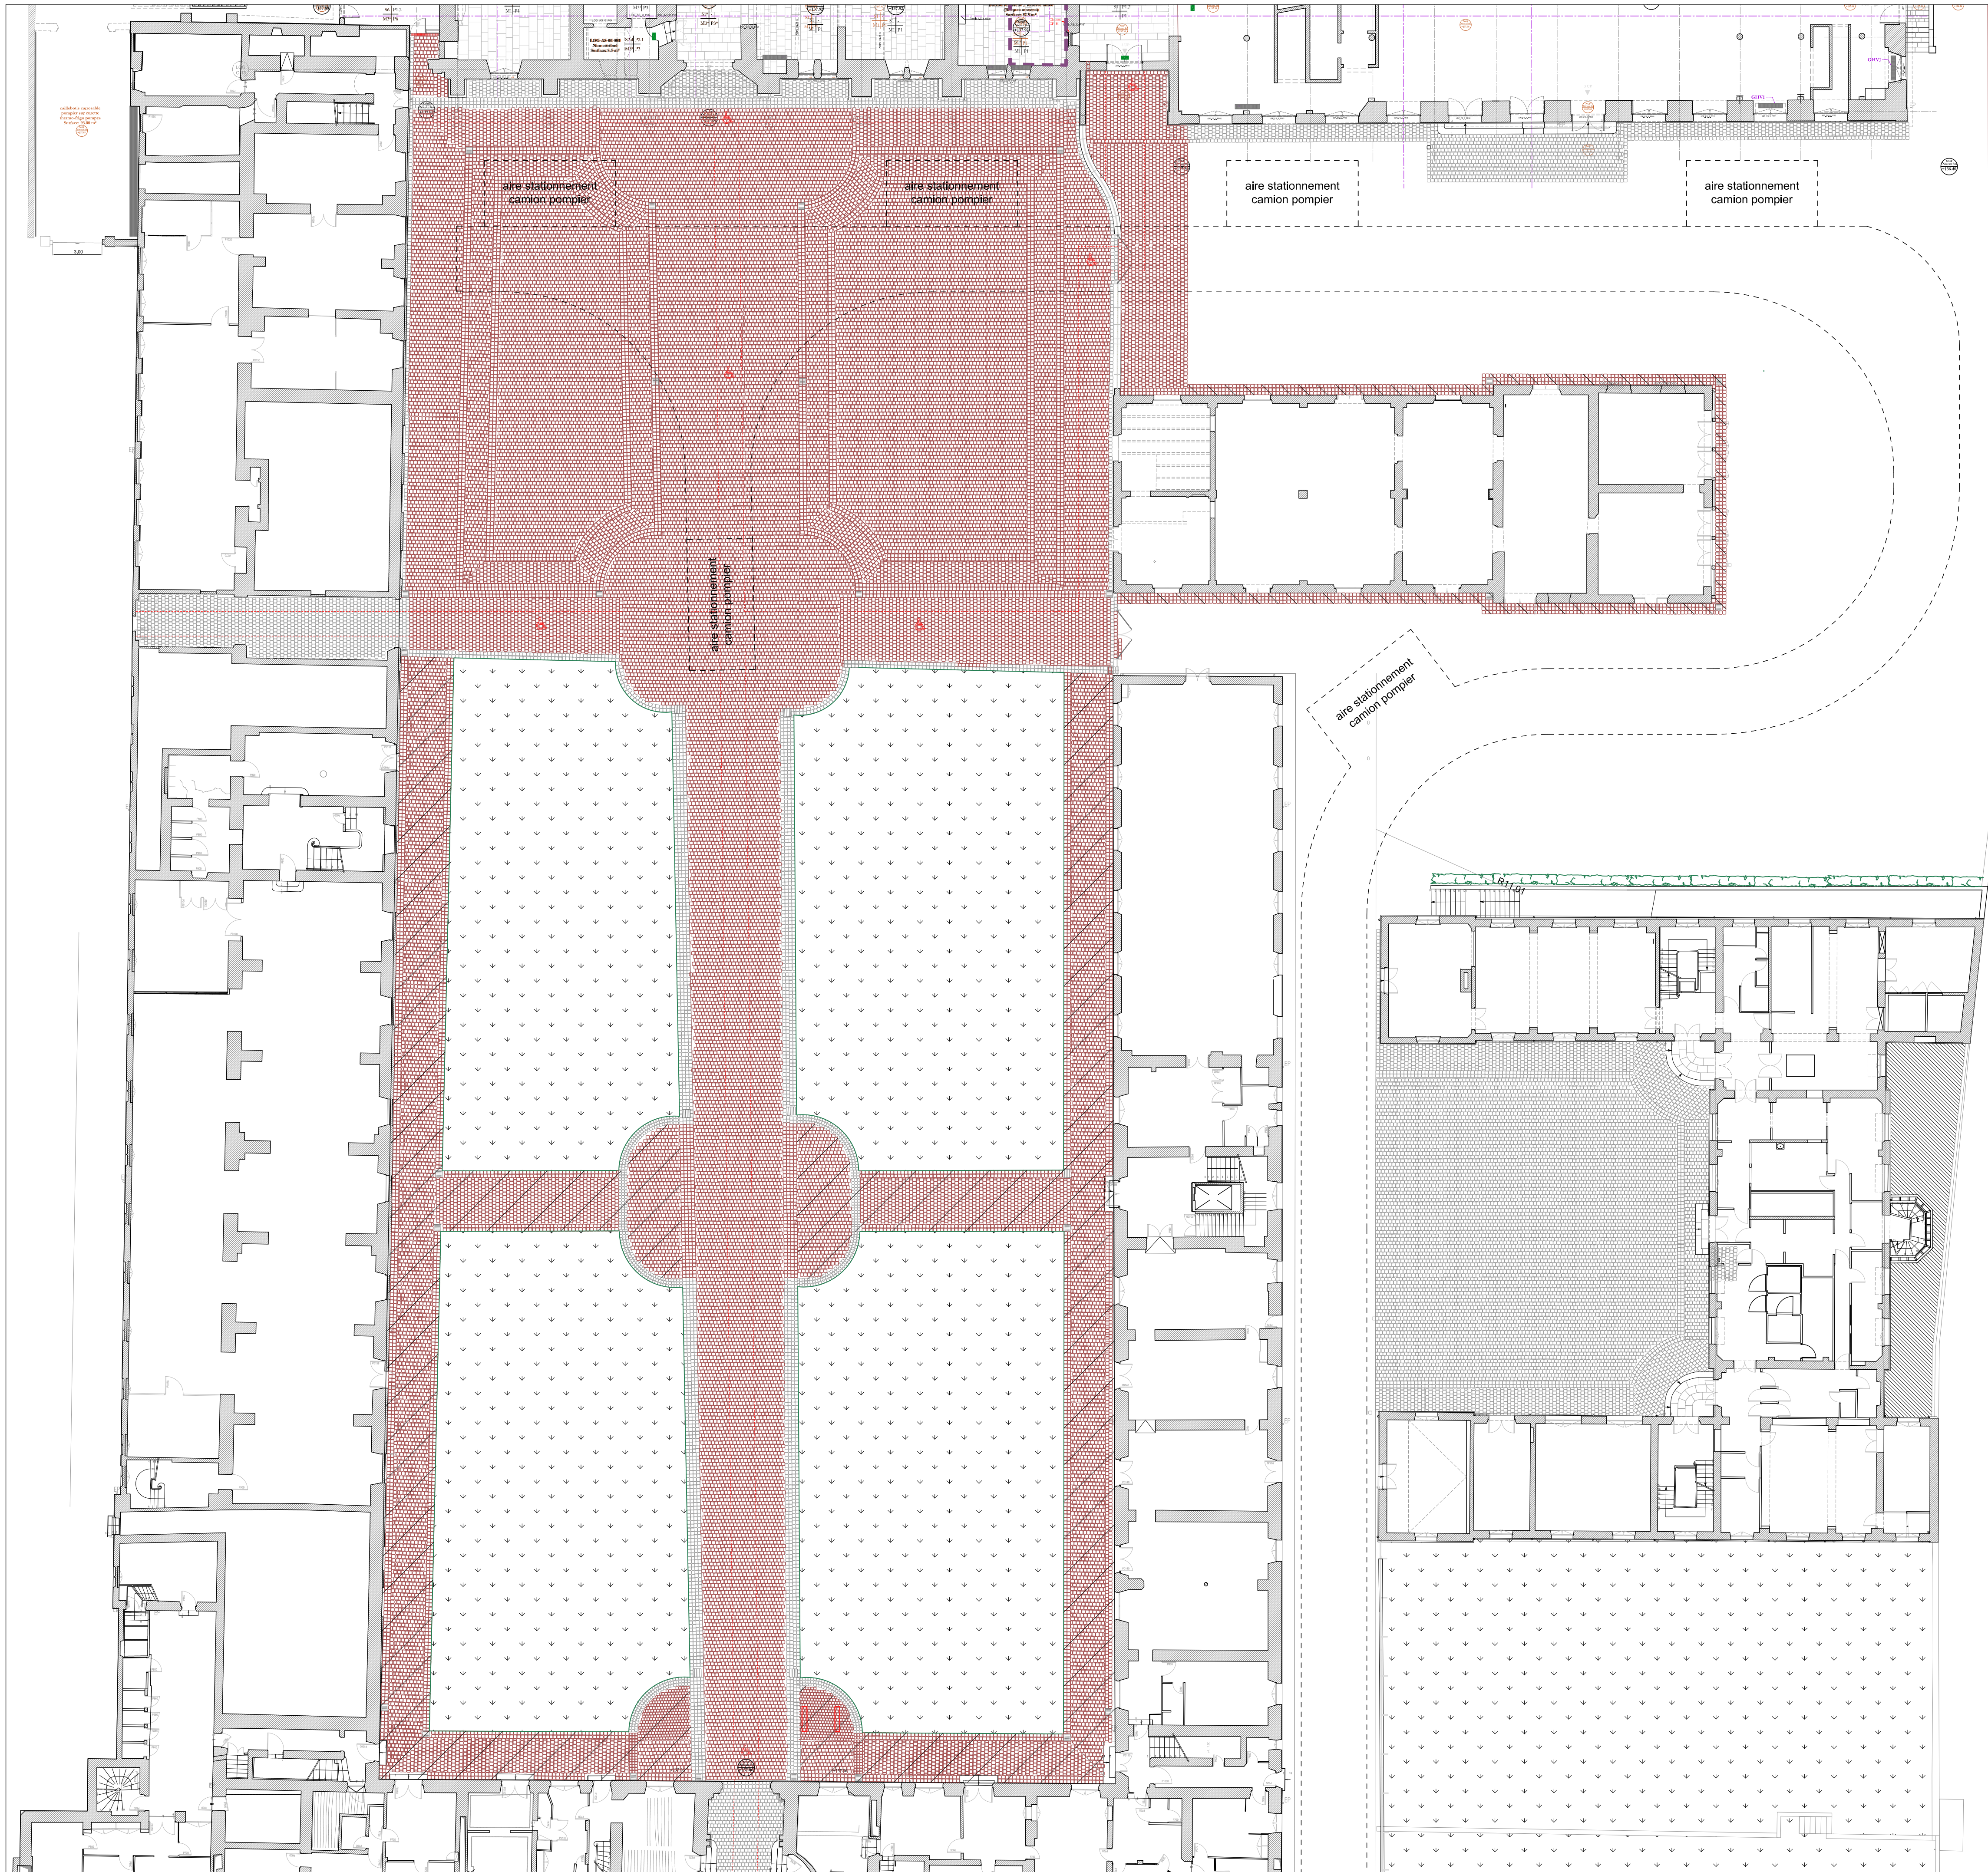

- Légende**
- Solution de base
 - PSE 1 : allées périphériques
 - PSE 2 : pieds des façades du séchoir

CENTRE DES MONUMENTS NATIONAUX
02 - Villers-Cotterêts
CHATEAU DE VILLERS-COTTERÊTS

RESTAURATION DU PAVAGE DE LA COUR
DES OFFICES


[PRO]


Février 2026

COUR DES OFFICES

PLAN PROJET

Agence Olivier Weets Architecte S.a.r.l.
Architecte en Chef des Monuments Historiques
21, rue du Calvaire - 92 210 SAINT-CLOUD
Tél : 01 46 02 24 19
E-mail : o.weets@olivierweetsarchitecte.fr

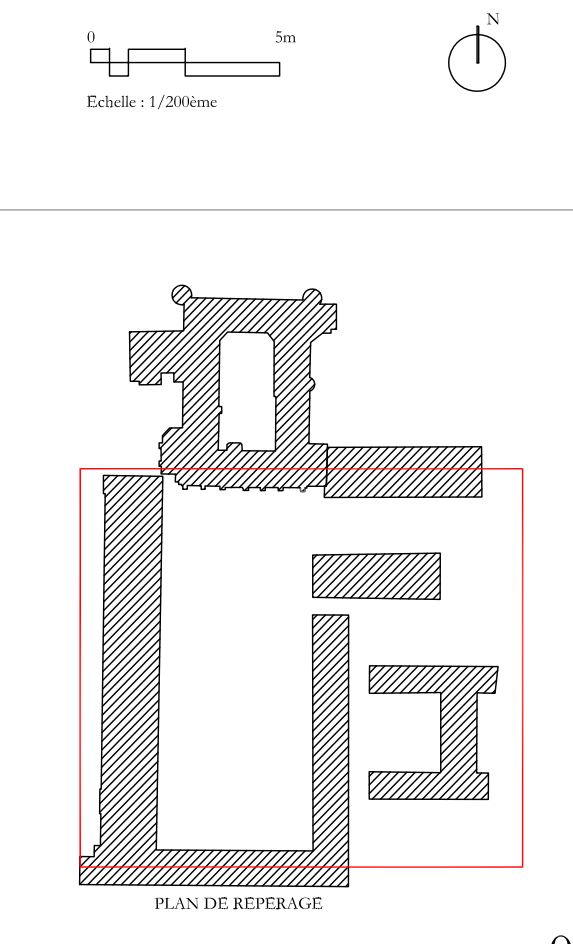

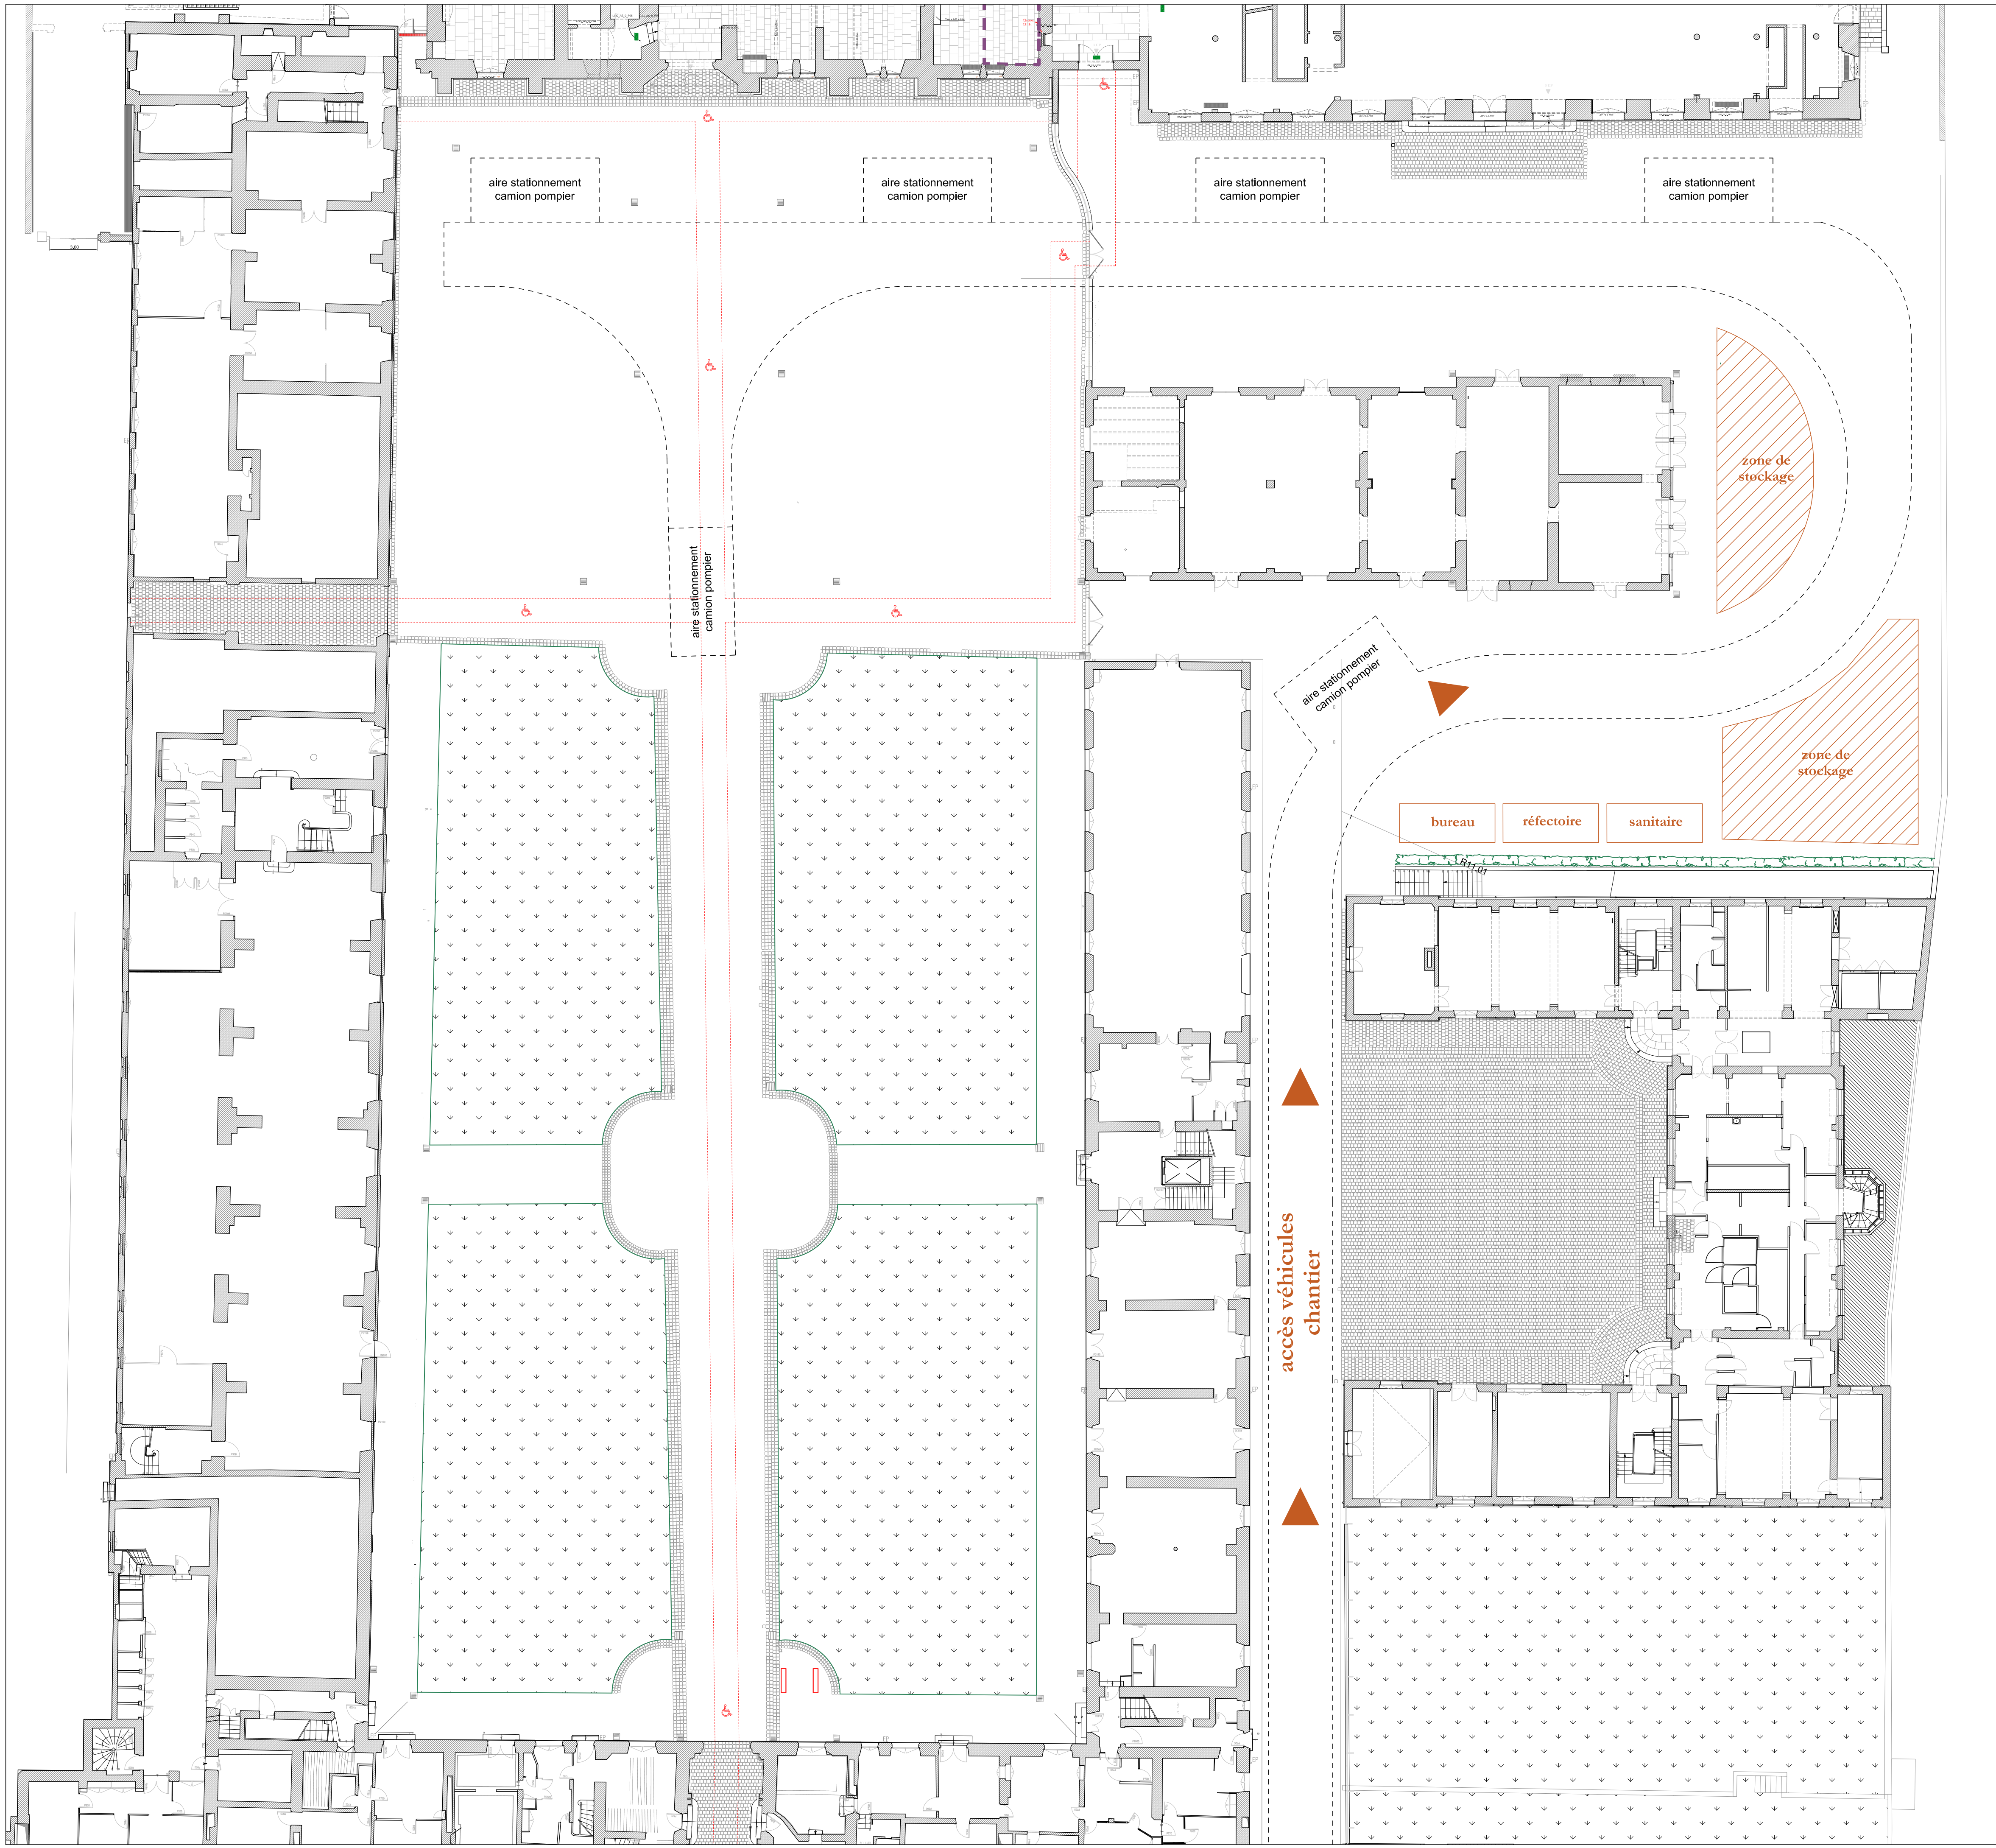

CENTRE DES MONUMENTS NATIONAUX
02 - Villers-Cotterêts
CHATEAU DE VILLERS-COTTERÊTS

RESTAURATION DU PAVAGE DE LA COUR
DES OFFICES

[PRO]

Février 2026

COUR DES OFFICES

 

**PLAN D'INSTALLATION
DE CHANTIER**

Agence Olivier Weets Architecte S.a.r.l.
Architecte en Chef des Monuments Historiques
21, rue du Calvaire - 92 210 SAINT-CLOUD
Tél : 01 46 02 24 19
E-mail : o.weets@olivierweetsarchitecte.fr


Echelle : 1/200ème

N


PLAN DE REPERAGE

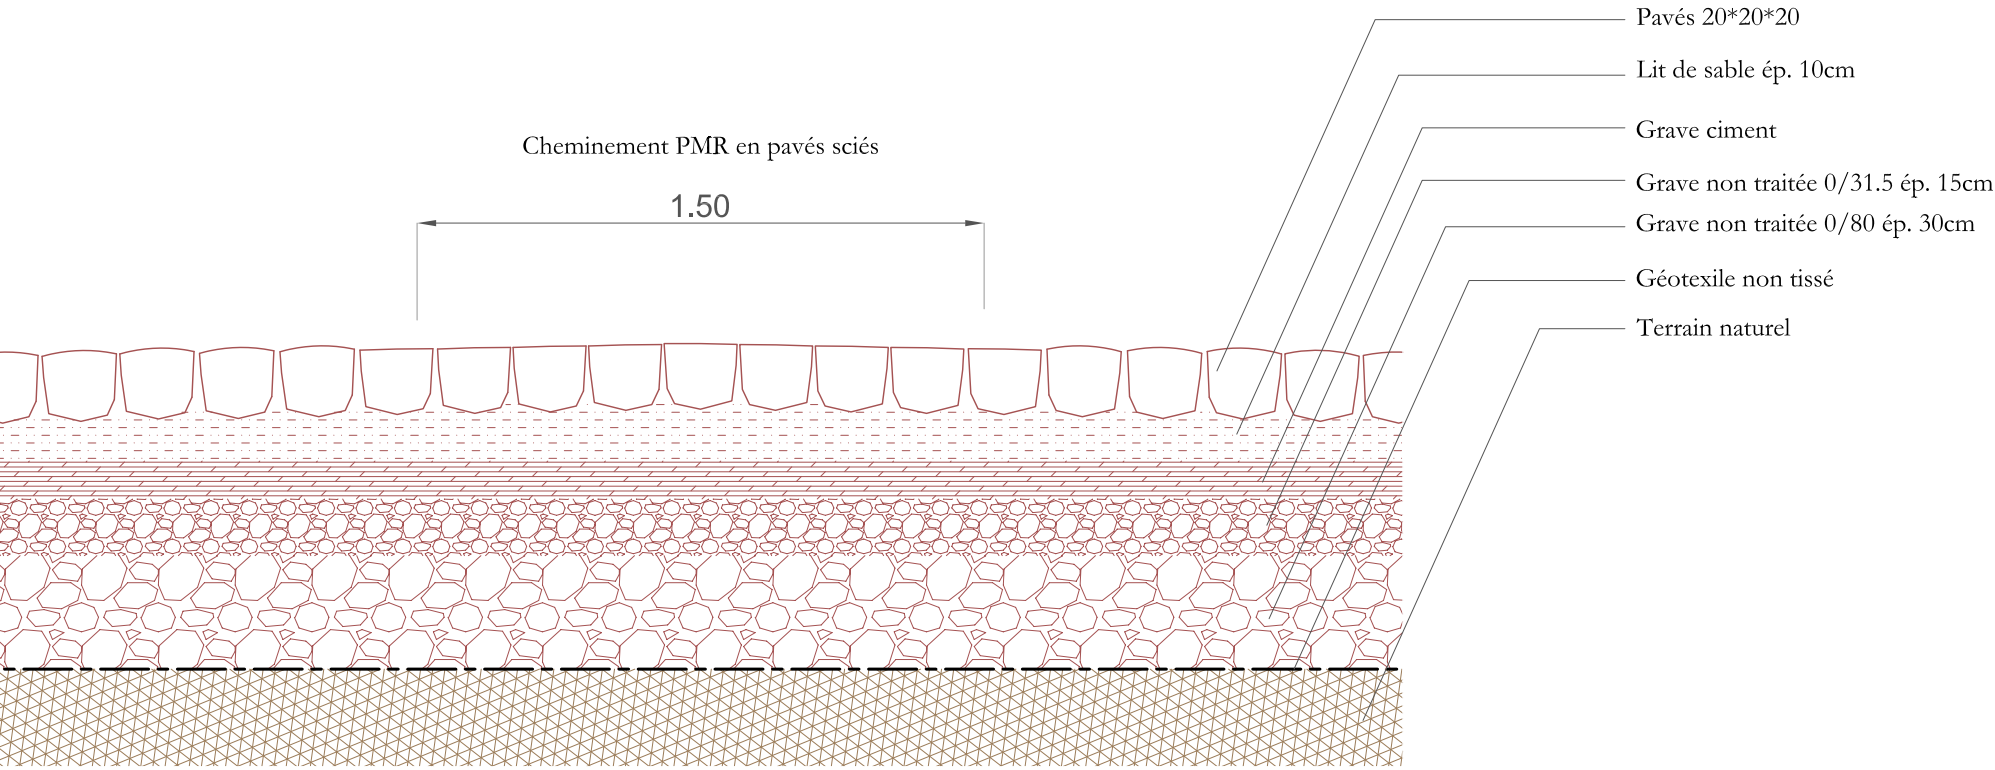

COUPE TRANSVERSALE AU DROIT D'UNE VOIE POMPIER

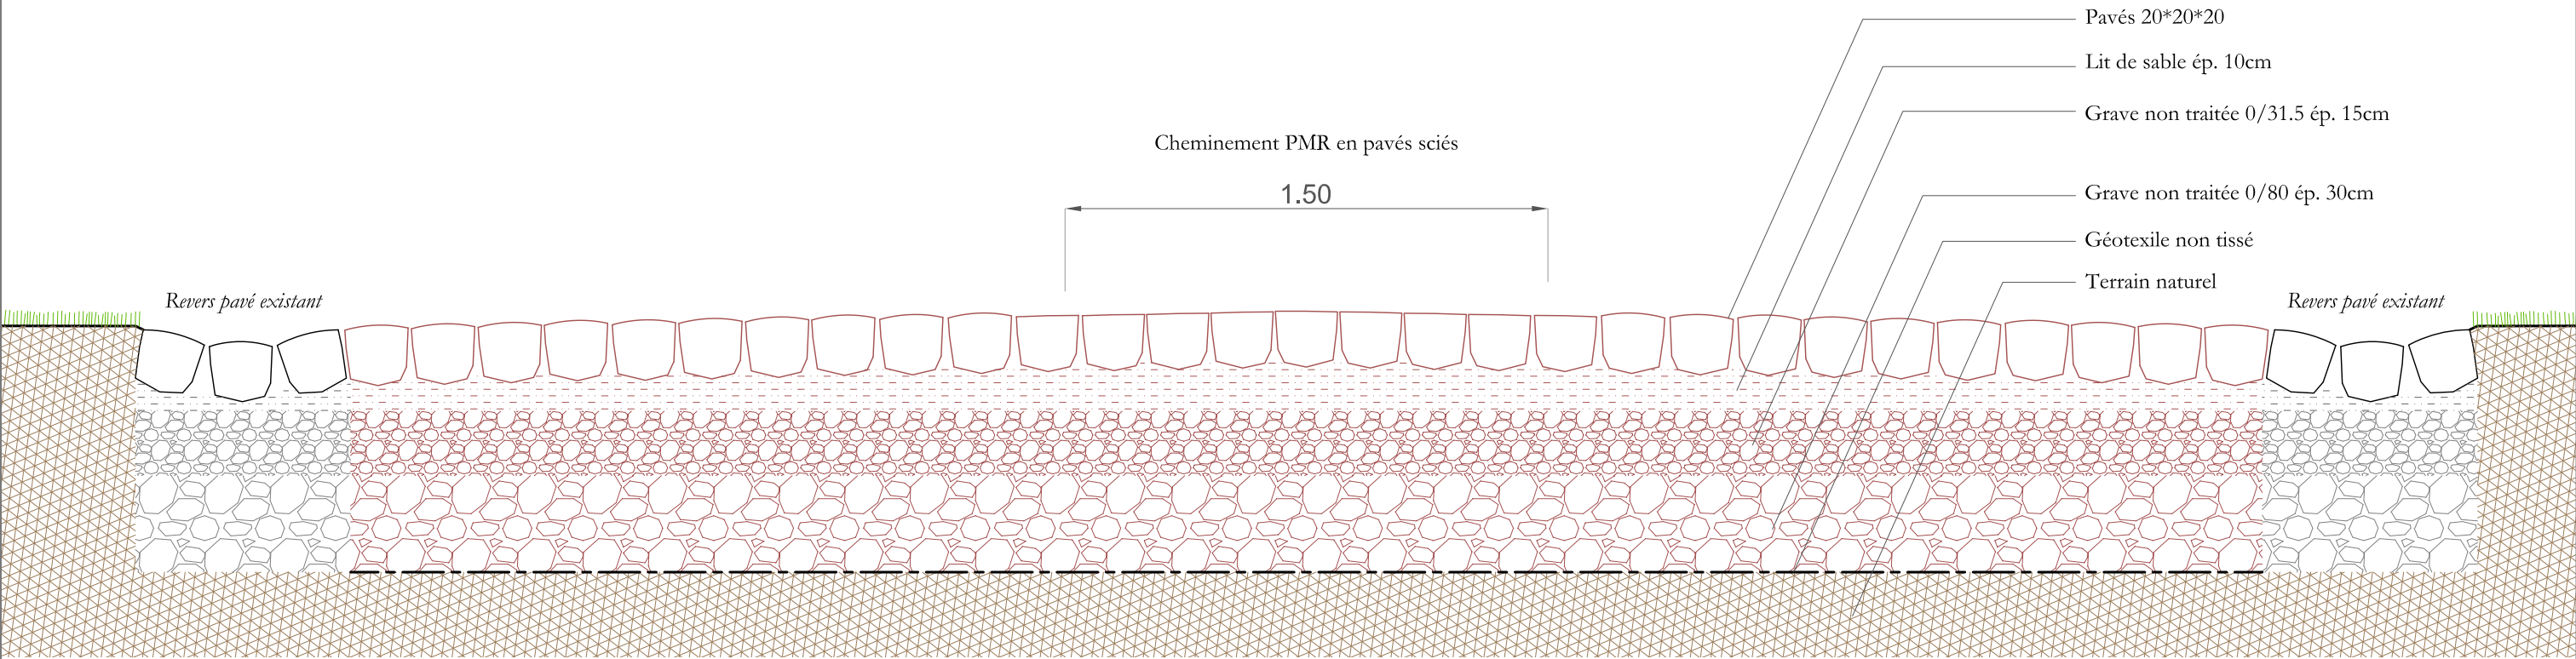

COUPE TRANSVERSALE SUR L'ALLEE CENTRALE

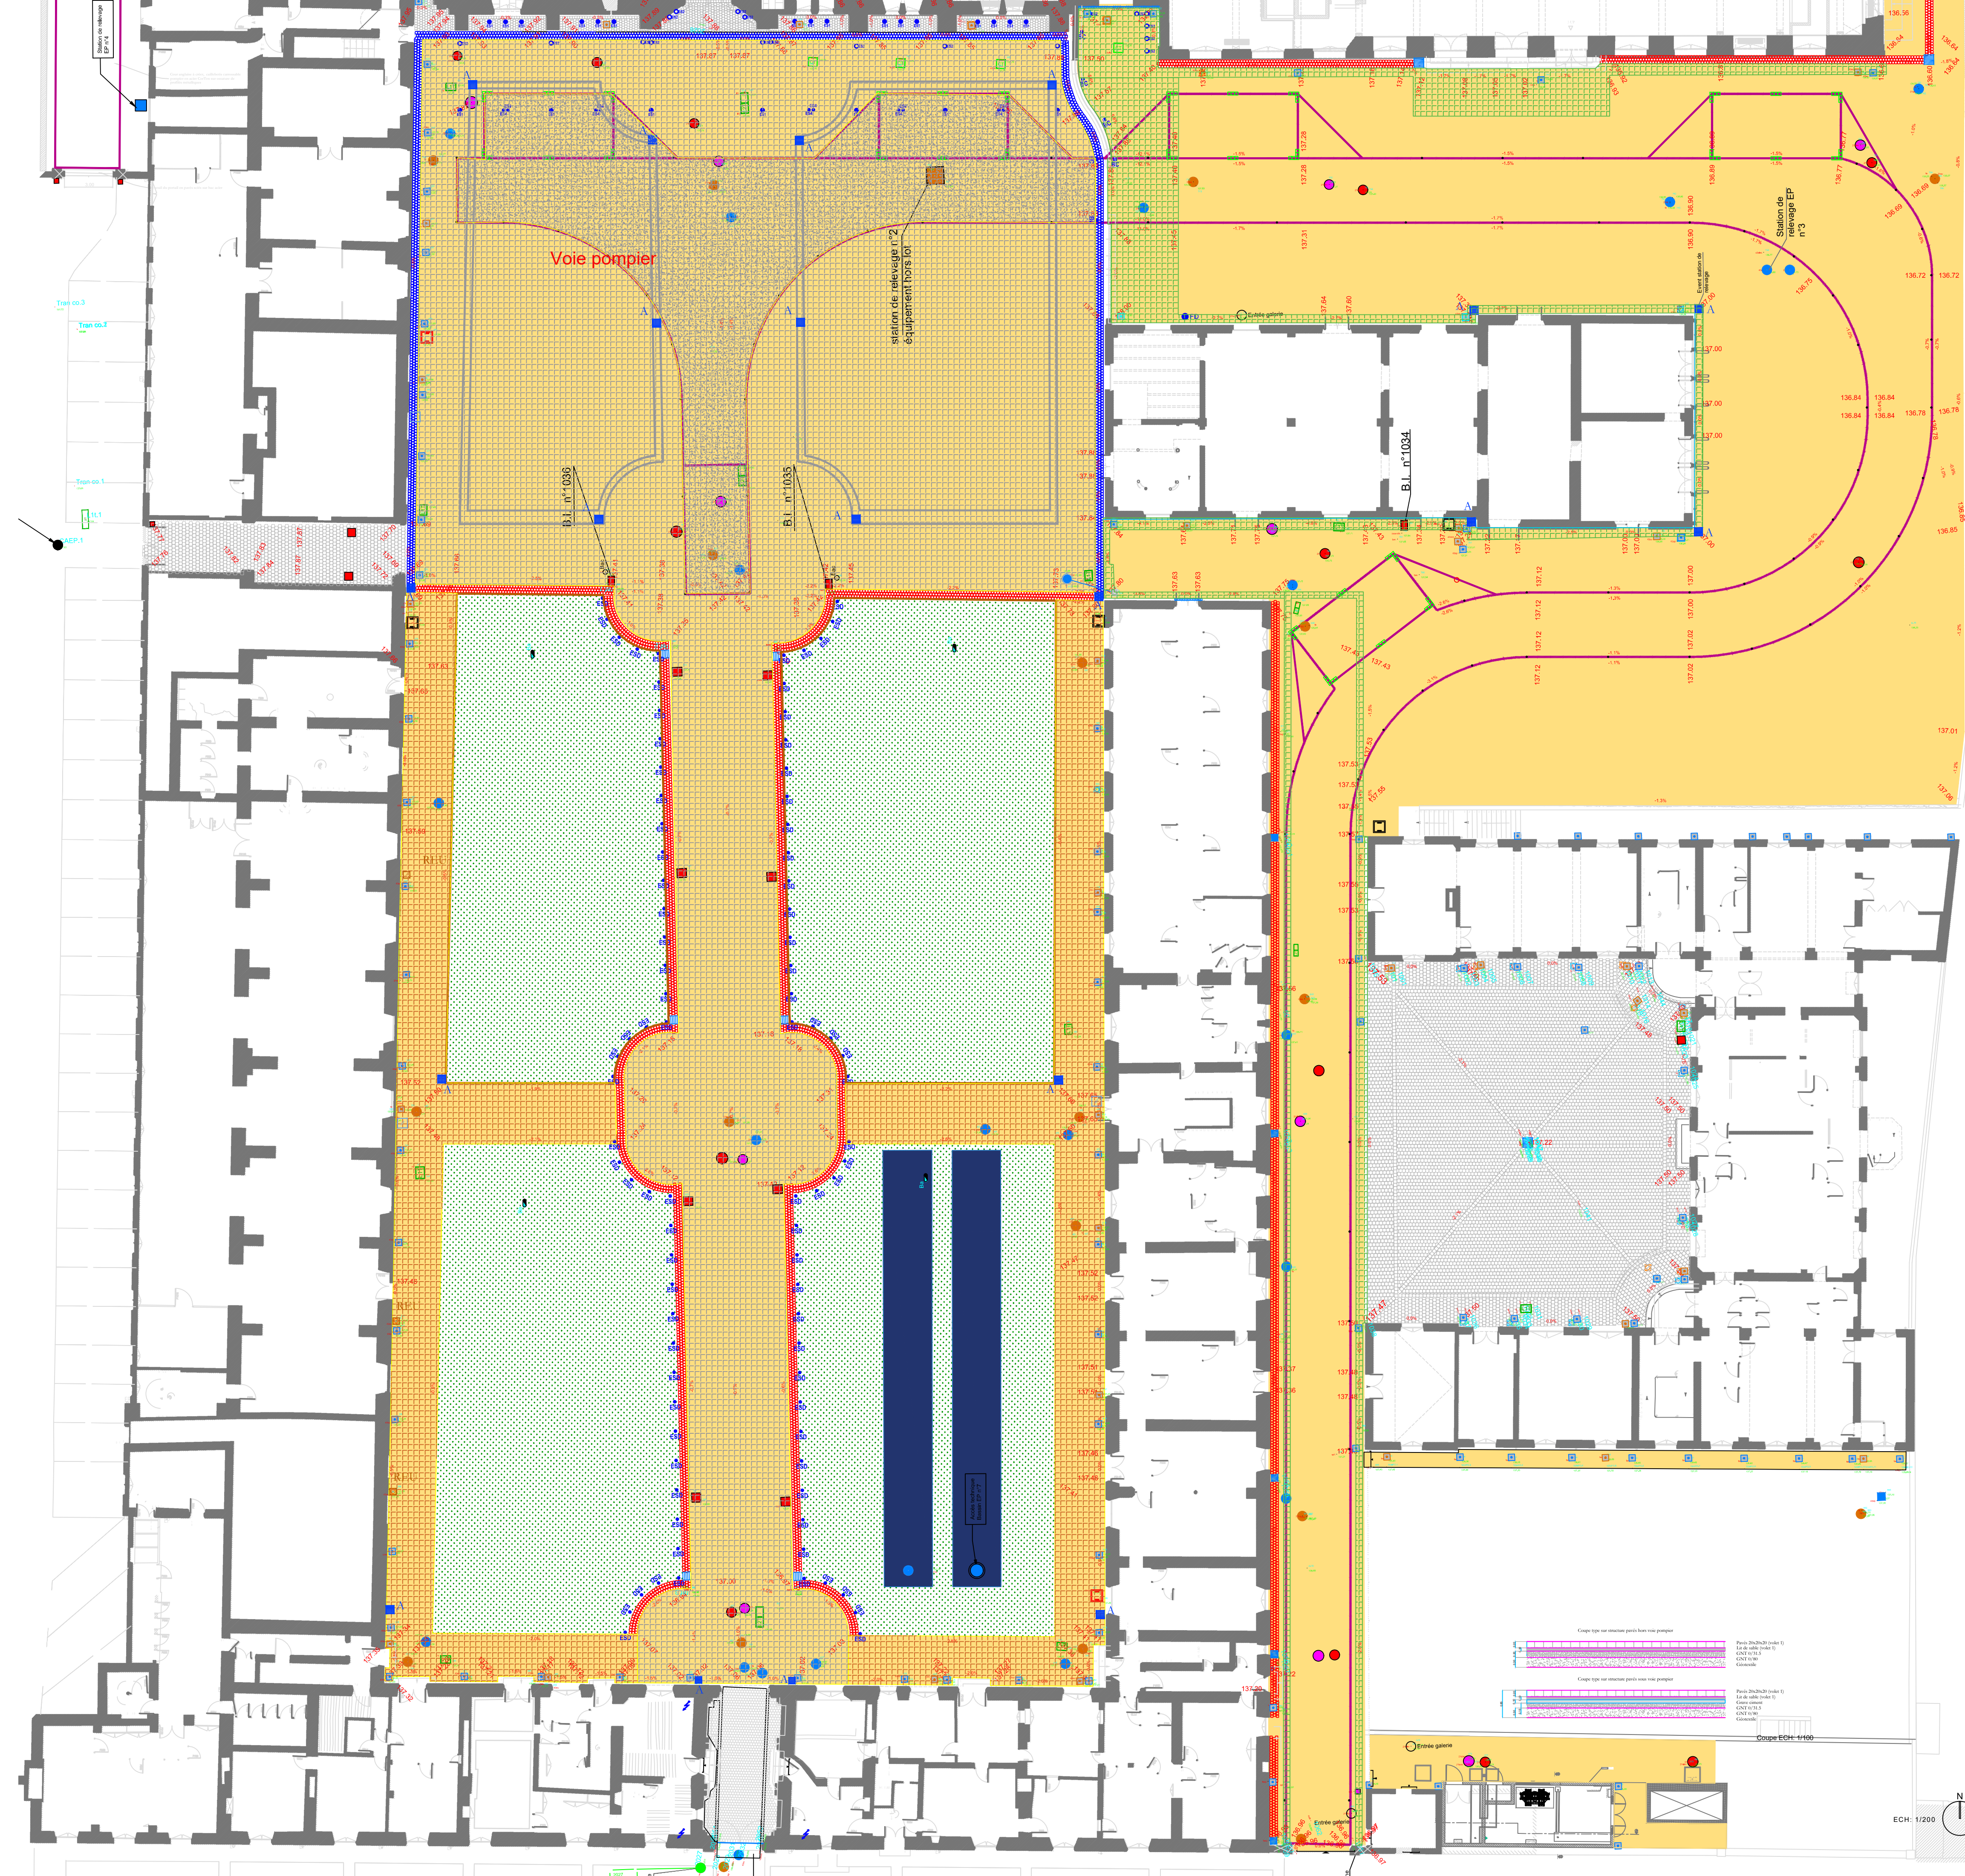

Réseaux projetés

Avaloir et raccordement à créer

Regard EU et raccordement à créer

Regard AEP et raccordement à créer

Réseau Cfa à créer

PROJET

Finitions projetée

Pavés à créer parvis et allée centrale

Pavés-voie pompier à créer

Option n°01 Pavés à créer allées périphériques

Option n°02 Pavés à créer Bâtiment séchoir

EXISTANT

Légende

Réseaux Humides

Tuyau EP

Tabouret 30x30

Regard de visites

Grille

Tuyau EU

Regard de visites

Tabouret 30x30

Tuyau UNIT

Regard de visites

Regard sur réseau de drainage

Réseau de drainage

Réseaux Secs

Réseau Electrique Cfo

Réseau Electrique Cfa

Réseau Telecom

Réseau Eclairage mesure conservatoire

Réseau Eclairage SATELEC

Réseau Eclairage 1 TPC 40

Réseau AEP incendie

Réseau AEP Logis

Réseau AEP Cuisine + séchoir

Réseau AEP Cours des offices

Réseau AEP Arrosage raccordé sur PEHD 75 du logis

Bouche d'arrosage

Chambre de tirage Cfa

Chambre de tirage Cfo

Emergence AEP incendie

Borne foraine

Regard béton trappe alu

Chambre télécommunication

Stabilisé

Pavés

Espace vert

Oeil de chat

Pavés voie pompiers

Pavés 3 rangs caniveau

Pavés 3 rangs

CENTRE DES MONUMENTS HISTORIQUES

CENTRE DES MONUMENTS HISTORIQUES

Hôtel de Sully - 62, rue Saint-Antoine

75186 Paris CEDEX 04

CHATEAU DE VILLERS - COTTERÊTS

Cité internationale de la langue française

Place Aristide Briand - Villers-Cotterêts - 02600 - Aisne-Hauts-de-France

OLIVIER WEETS ACMH

Architecte en Chef des Monuments Historiques

21 Rue du Calvaire 92 210 SAINT-CLOUD

65 Av. P. Vaillant Couturier 94 250 GENTILLY

28 Rue René Boulanger 75 010 PARIS

11 Rue de la Gantière 63 000 CLERMONT-FERRAND

Tübinger Str. 12-16 70178 STUTTGART GERMANY

26 Rue du Buisson Saint-Louis 75 010 PARIS

19 Rue du Petit Musc 75 004 PARIS

27 Allée du Chargement 59 650 VILLENEUVE D'ASCQ CEDEX

40 avenue de la Marne CS 50071 - 59 442 Wasquehal Cedex

27 Allée du Chargement 59 650 VILLENEUVE D'ASCQ CEDEX

LACAA

Agence d'architecture

65 Av. P. Vaillant Couturier 94 250 GENTILLY

28 Rue René Boulanger 75 010 PARIS

11 Rue de la Gantière 63 000 CLERMONT-FERRAND

Tübinger Str. 12-16 70178 STUTTGART GERMANY

26 Rue du Buisson Saint-Louis 75 010 PARIS

19 Rue du Petit Musc 75 004 PARIS

27 Allée du Chargement 59 650 VILLENEUVE D'ASCQ CEDEX

40 avenue de la Marne CS 50071 - 59 442 Wasquehal Cedex

27 Allée du Chargement 59 650 VILLENEUVE D'ASCQ CEDEX

MICHEL BANCON

Bureau d'étude structure

65 Av. P. Vaillant Couturier 94 250 GENTILLY

28 Rue René Boulanger 75 010 PARIS

11 Rue de la Gantière 63 000 CLERMONT-FERRAND

Tübinger Str. 12-16 70178 STUTTGART GERMANY

26 Rue du Buisson Saint-Louis 75 010 PARIS

19 Rue du Petit Musc 75 004 PARIS

27 Allée du Chargement 59 650 VILLENEUVE D'ASCQ CEDEX

40 avenue de la Marne CS 50071 - 59 442 Wasquehal Cedex

27 Allée du Chargement 59 650 VILLENEUVE D'ASCQ CEDEX

CHOULET - ITC

Bureau d'étude technique

65 Av. P. Vaillant Couturier 94 250 GENTILLY

28 Rue René Boulanger 75 010 PARIS

11 Rue de la Gantière 63 000 CLERMONT-FERRAND

Tübinger Str. 12-16 70178 STUTTGART GERMANY

26 Rue du Buisson Saint-Louis 75 010 PARIS

19 Rue du Petit Musc 75 004 PARIS

27 Allée du Chargement 59 650 VILLENEUVE D'ASCQ CEDEX

40 avenue de la Marne CS 50071 - 59 442 Wasquehal Cedex

27 Allée du Chargement 59 650 VILLENEUVE D'ASCQ CEDEX

KNIPPERS HELBIG

Bureau d'étude structure

65 Av. P. Vaillant Couturier 94 250 GENTILLY

28 Rue René Boulanger 75 010 PARIS

11 Rue de la Gantière 63 000 CLERMONT-FERRAND

Tübinger Str. 12-16 70178 STUTTGART GERMANY

26 Rue du Buisson Saint-Louis 75 010 PARIS

19 Rue du Petit Musc 75 004 PARIS

27 Allée du Chargement 59 650 VILLENEUVE D'ASCQ CEDEX

40 avenue de la Marne CS 50071 - 59 442 Wasquehal Cedex

27 Allée du Chargement 59 650 VILLENEUVE D'ASCQ CEDEX

CRONOS CONSEIL

Bureau d'étude sùreté

65 Av. P. Vaillant Couturier 94 250 GENTILLY

28 Rue René Boulanger 75 010 PARIS

11 Rue de la Gantière 63 000 CLERMONT-FERRAND

Tübinger Str. 12-16 70178 STUTTGART GERMANY

26 Rue du Buisson Saint-Louis 75 010 PARIS

19 Rue du Petit Musc 75 004 PARIS

27 Allée du Chargement 59 650 VILLENEUVE D'ASCQ CEDEX

40 avenue de la Marne CS 50071 - 59 442 Wasquehal Cedex

27 Allée du Chargement 59 650 VILLENEUVE D'ASCQ CEDEX

PILTE

Economistes de la construction

65 Av. P. Vaillant Couturier 94 250 GENTILLY

28 Rue René Boulanger 75 010 PARIS

11 Rue de la Gantière 63 000 CLERMONT-FERRAND

Tübinger Str. 12-16 70178 STUTTGART GERMANY

26 Rue du Buisson Saint-Louis 75 010 PARIS

19 Rue du Petit Musc 75 004 PARIS

27 Allée du Chargement 59 650 VILLENEUVE D'ASCQ CEDEX

40 avenue de la Marne CS 50071 - 59 442 Wasquehal Cedex

27 Allée du Chargement 59 650 VILLENEUVE D'ASCQ CEDEX

BUREAU VERITAS CONSTRUCTION

Bureau de contrôle

65 Av. P. Vaillant Couturier 94 250 GENTILLY

28 Rue René Boulanger 75 010 PARIS

11 Rue de la Gantière 63 000 CLERMONT-FERRAND

Tübinger Str. 12-16 70178 STUTTGART GERMANY

26 Rue du Buisson Saint-Louis 75 010 PARIS

19 Rue du Petit Musc 75 004 PARIS

27 Allée du Chargement 59 650 VILLENEUVE D'ASCQ CEDEX

40 avenue de la Marne CS 50071 - 59 442 Wasquehal Cedex

27 Allée du Chargement 59 650 VILLENEUVE D'ASCQ CEDEX

EGIS BATIMENTS NORD

OPC

65 Av. P. Vaillant Couturier 94 250 GENTILLY

28 Rue René Boulanger 75 010 PARIS

11 Rue de la Gantière 63 000 CLERMONT-FERRAND

Tübinger Str. 12-16 70178 STUTTGART GERMANY

26 Rue du Buisson Saint-Louis 75 010 PARIS

19 Rue du Petit Musc 75 004 PARIS

27 Allée du Chargement 59 650 VILLENEUVE D'ASCQ CEDEX

40 avenue de la Marne CS 50071 - 59 442 Wasquehal Cedex

27 Allée du Chargement 59 650 VILLENEUVE D'ASCQ CEDEX

VERITAS

SPS

65 Av. P. Vaillant Couturier 94 250 GENTILLY

28 Rue René Boulanger 75 010 PARIS

11 Rue de la Gantière 63 000 CLERMONT-FERRAND

Tübinger Str. 12-16 70178 STUTTGART GERMANY

26 Rue du Buisson Saint-Louis 75 010 PARIS

19 Rue du Petit Musc 75 004 PARIS

27 Allée du Chargement 59 650 VILLENEUVE D'ASCQ CEDEX

40 avenue de la Marne CS 50071 - 59 442 Wasquehal Cedex

27 Allée du Chargement 59 650 VILLENEUVE D'ASCQ CEDEX

PAVAGE COUR DES OFFICES-PHASE PRO-VOLET 2

VUE EN PLAN TRAVAUX-DEMOLITION

STRUCTURE VOLET 2

1/200

GEN

RDC

PRO

ITC

VRD

PLA

02

A

LOCALISATION

NIVEAU

PHASE


EMETTEUR

LOT

TYPE

N° DE SERIE

INDICE

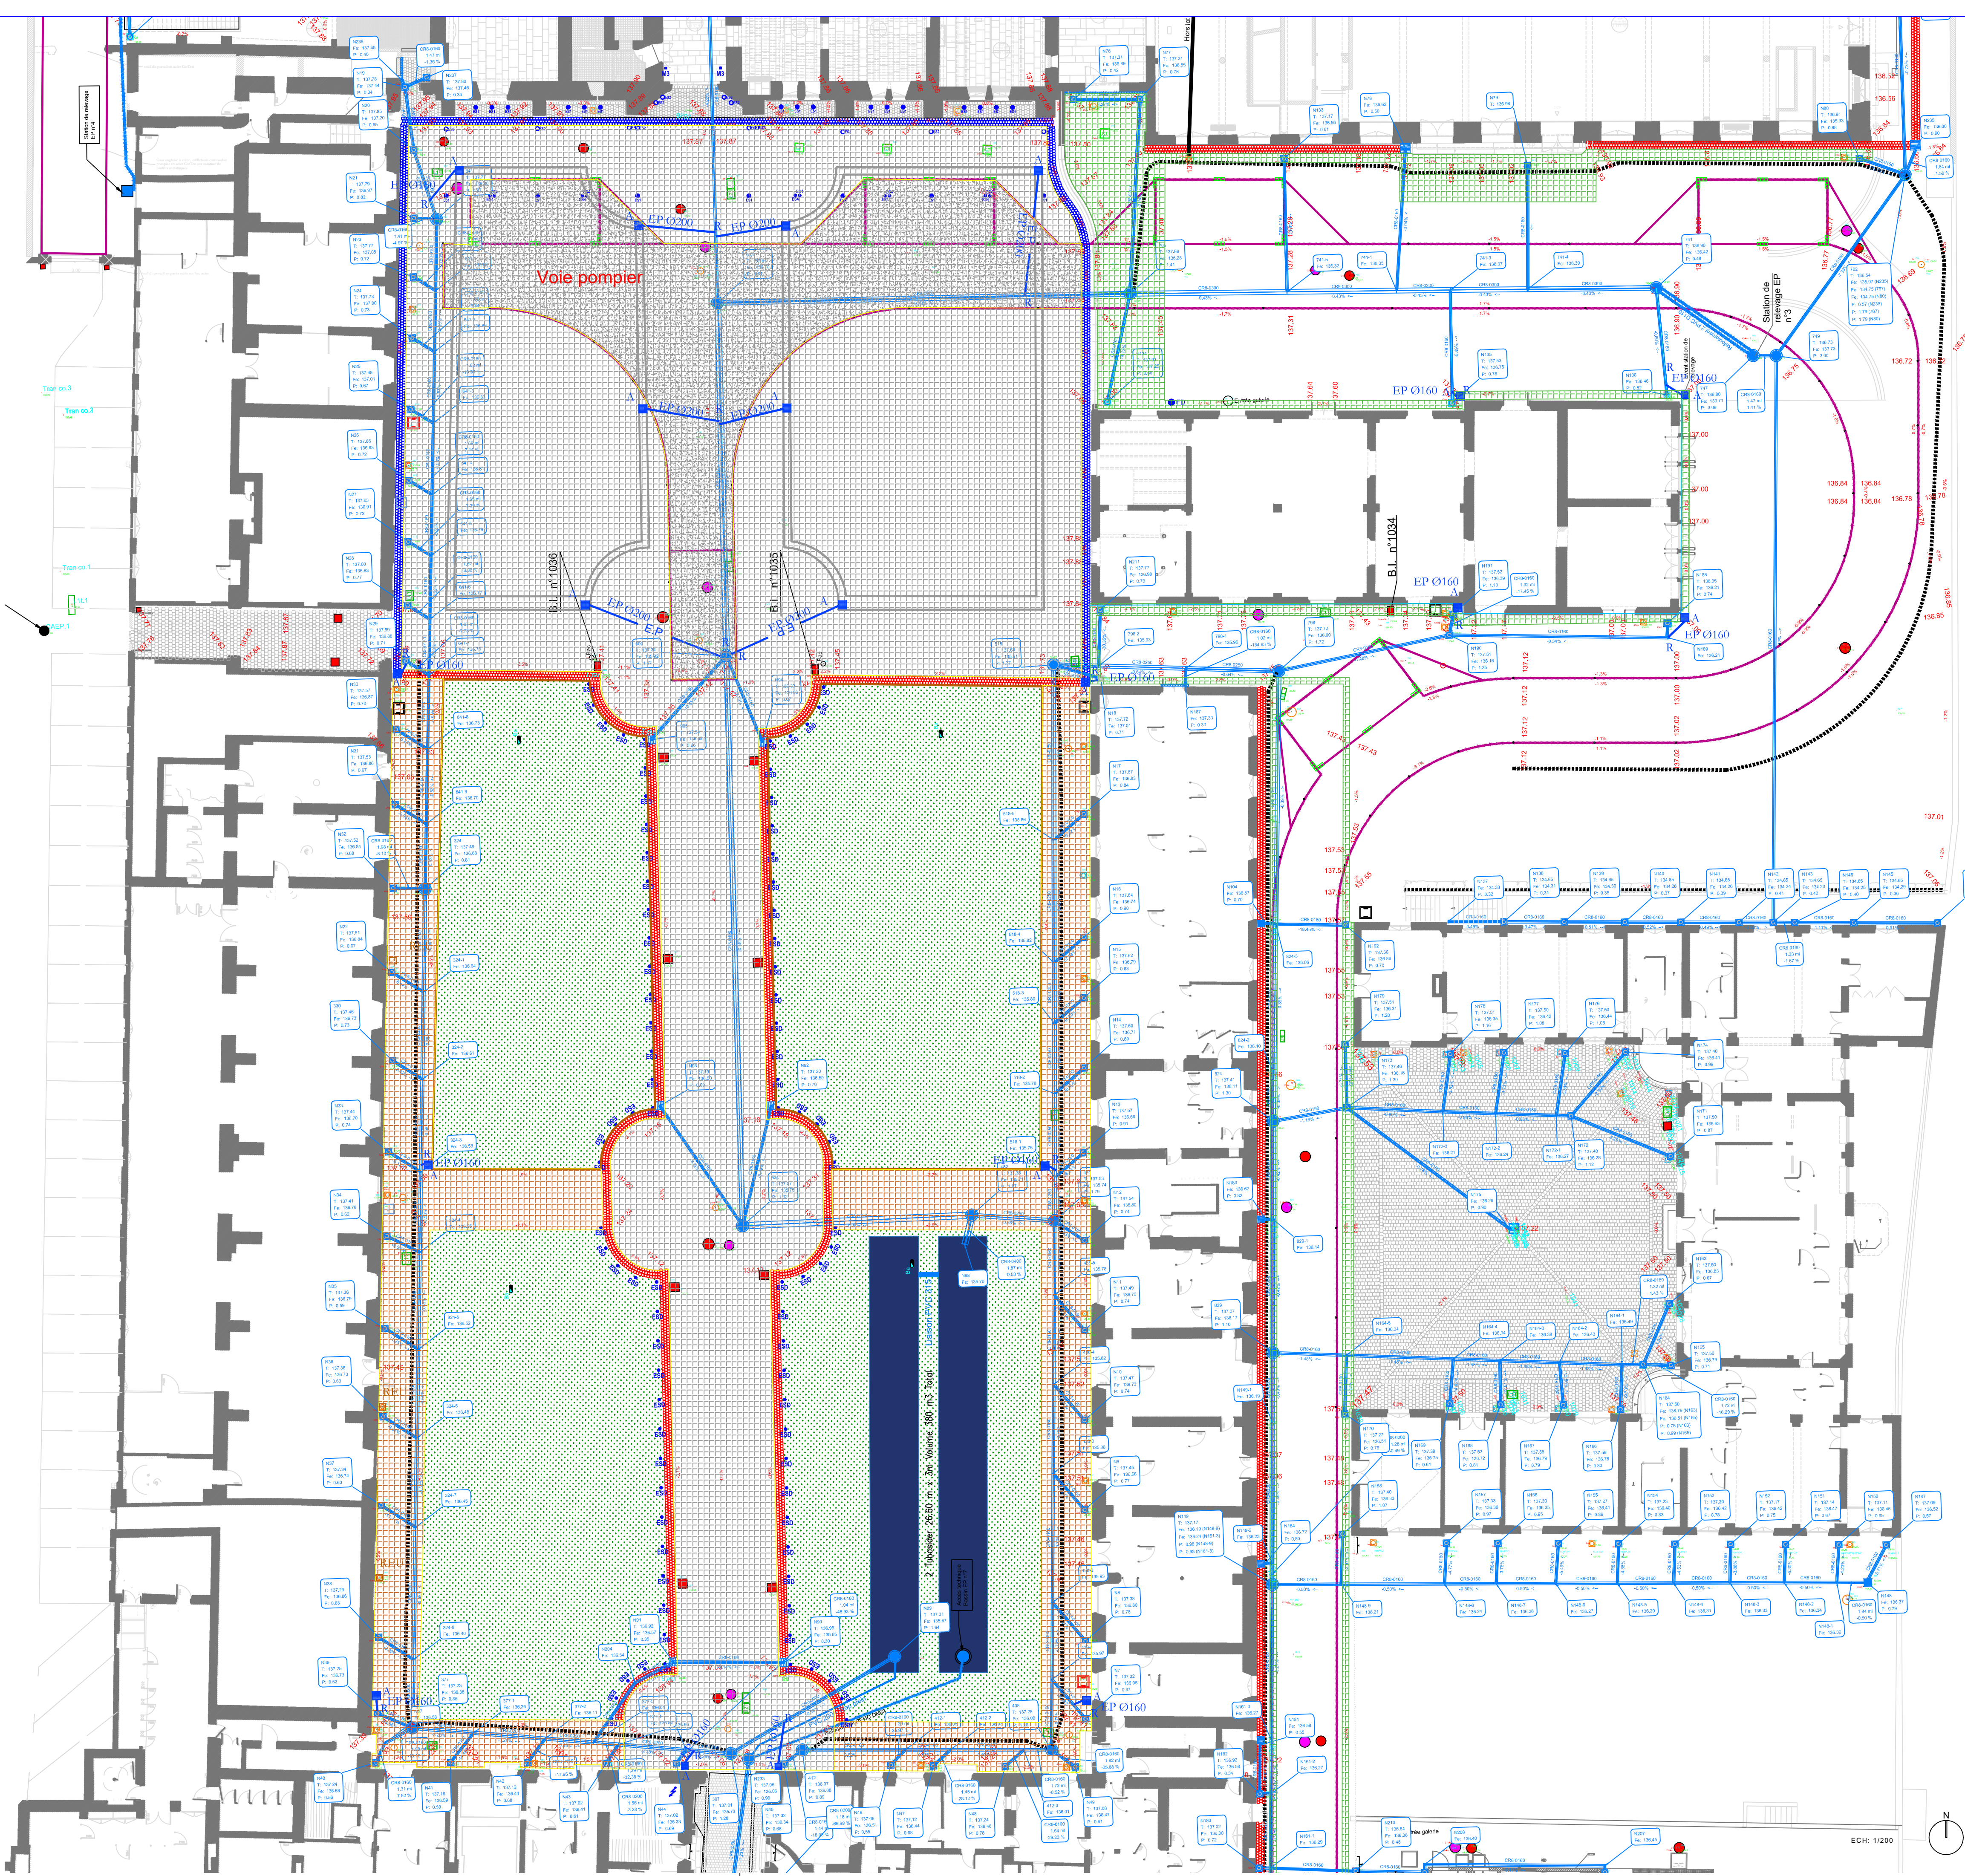

PROJET

Réseaux projetés

- Avaloir et raccordement à créer
- Regard EU et raccordement à créer
- Regard AEP et raccordement à créer
- Réseau Cfa à créer

Finitions projetée

- Pavés à créer parvis et allée centrale
- Pavés-voie pompier à créer
- Option n°01 Pavés à créer allées périphériques
- Option n°02 Pavés à créer Bâtiment séchoir

EXISTANT

Légende

Réseaux Humides

- Tuyau EP
- Tabouret 30x30
- Regard de visites
- Tuyau UNIT
- Regard de visites

Regard sur réseau de drainage

Réseau de drainage


Réseaux Secs

- Réseau Electrique Cfo
- Réseau Electrique Cfa
- Réseau Telecom
- Réseau Eclairage mesure conservatoire
- Réseau Eclairage SATELEC
- Réseau Eclairage 1 TPC 40
- Réseau AEP incendie
- Réseau AEP Logis
- Réseau AEP Cuisine + séchoir
- Réseau AEP Cours des offices
- Réseau AEP Arrosage raccordé sur PEHD 75 du logis
- Bouche d'arrosage
- Chambre de tirage Cfa
- Chambre de tirage Cfo
- Emergence AEP incendie
- Borne fontaine
- Regard béton trappe alu
- Chambre télécommunication
- Stabilisé
- Pavés
- Espace vert
- Oeil de chat
- Pavés voie pompiers
- Pavés 3 rangs caniveau
- Pavés 3 rangs

CENTRE DES MONUMENTS ARTISTORIUM
CENTRE DES MONUMENTS NATIONAUX
Hôtel de Sully - 62, rue Saint-Antoine
75186 Paris CEDEX 04


CHÂTEAU DE VILLERS - COTTERÊTS

Cité internationale de la langue française
Place Aristide Briand - Villers-Cotterêts - 02600 - Aisne-Hauts-de-France

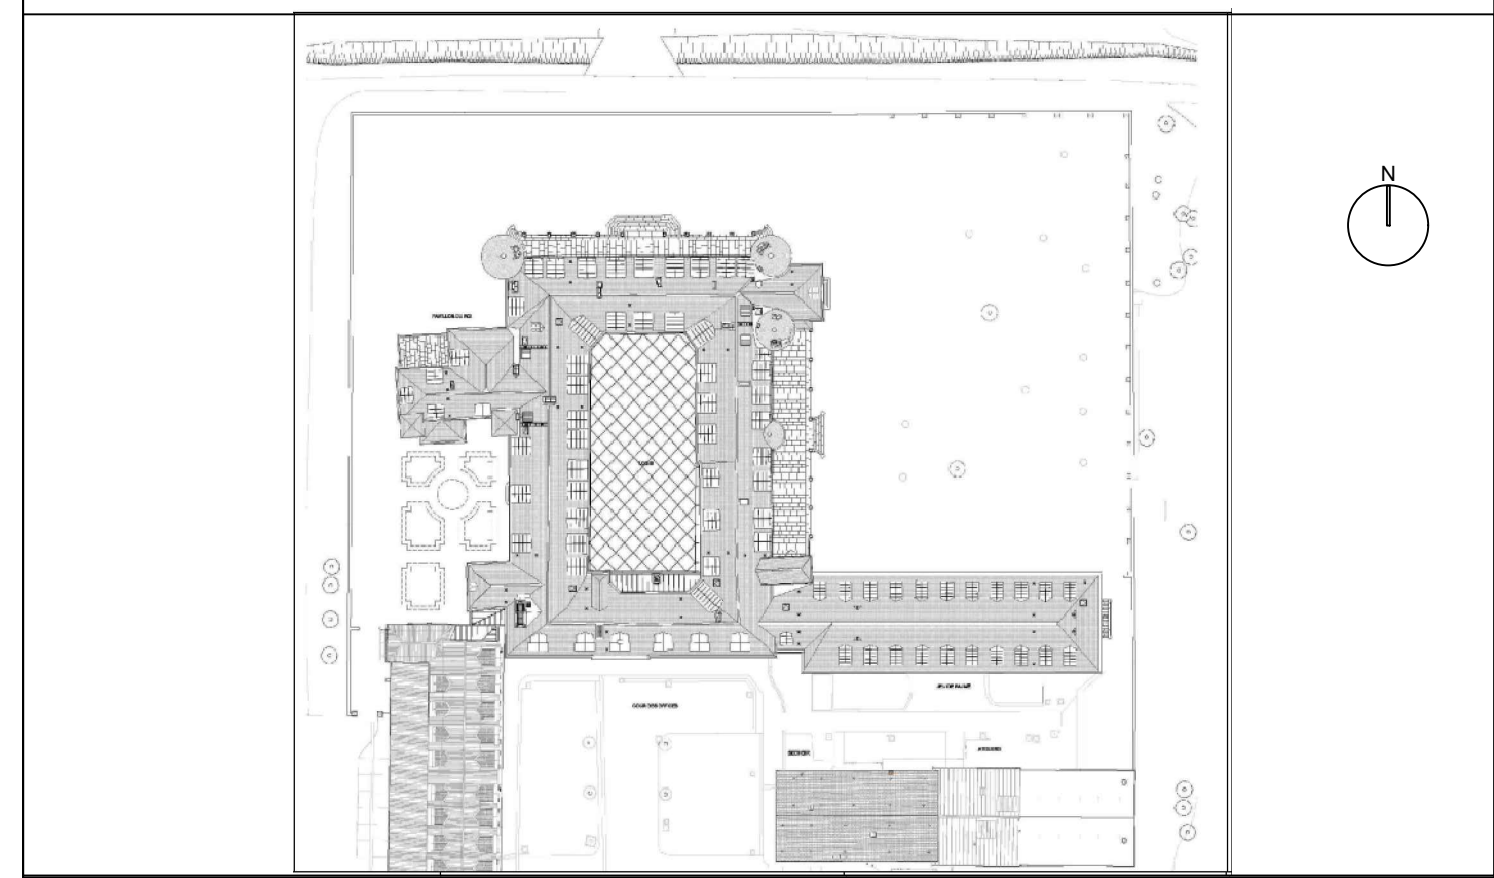

	OLIVIER WEETS ACMH	Architecte en Chef des Monuments Historiques	21 Rue du Calvaire 92 210 SAINT-CLOUD	o.weets@olivierweetsarchitecte.fr TEL/ 01 46 02 24 19
	LACAA	Agence d'architecture	65 Av. P. Vaillant Couturier 94 250 GENTILLY	
	MICHEL BANCON	Bureau d'étude structure	28 Rue René Boulanger 75 010 PARIS	
	CHOULET - ITC	Bureau d'étude technique	11 Rue de la Gantière 63 000 CLERMONT-FERRAND	
	KNIPPERS HELBIG	Bureau d'étude structure	Tübinger Str. 12-16 70178 STUTTGART GERMANY	
	CRONOS CONSEIL	Bureau d'étude sûreté	26 Rue du Buisson Saint-Louis 75 010 PARIS	TEL/ 09 72 93 62 74
	PILTE	Economistes de la construction	19 Rue du Petit Musc 75 004 PARIS	
	BUREAU VERITAS CONSTRUCTION	Bureau de contrôle	27 Allée du Charnement 59 650 VILLENEUVE D'ASCQ CEDEX	
	EGIS BATIMENTS NORD	OPC	40 avenue de la Marne CS 50071 - 59 442 Wasquehal Cedex	
	VERITAS	SPS	27 Allée du Charnement 59 650 VILLENEUVE D'ASCQ CEDEX	

PAVAGE COUR DES OFFICES-PHASE PRO-VOLET 2							
VUE EN PLAN TRAVAUX EP VOLET 2							1/200
GEN	RDC	PRO	ITC	VRD	PLA	03	A
LOCALISATION	NIVEAU	PHASE	EMETTEUR	LOT	TYPE	N° DE SERIE	INDICE

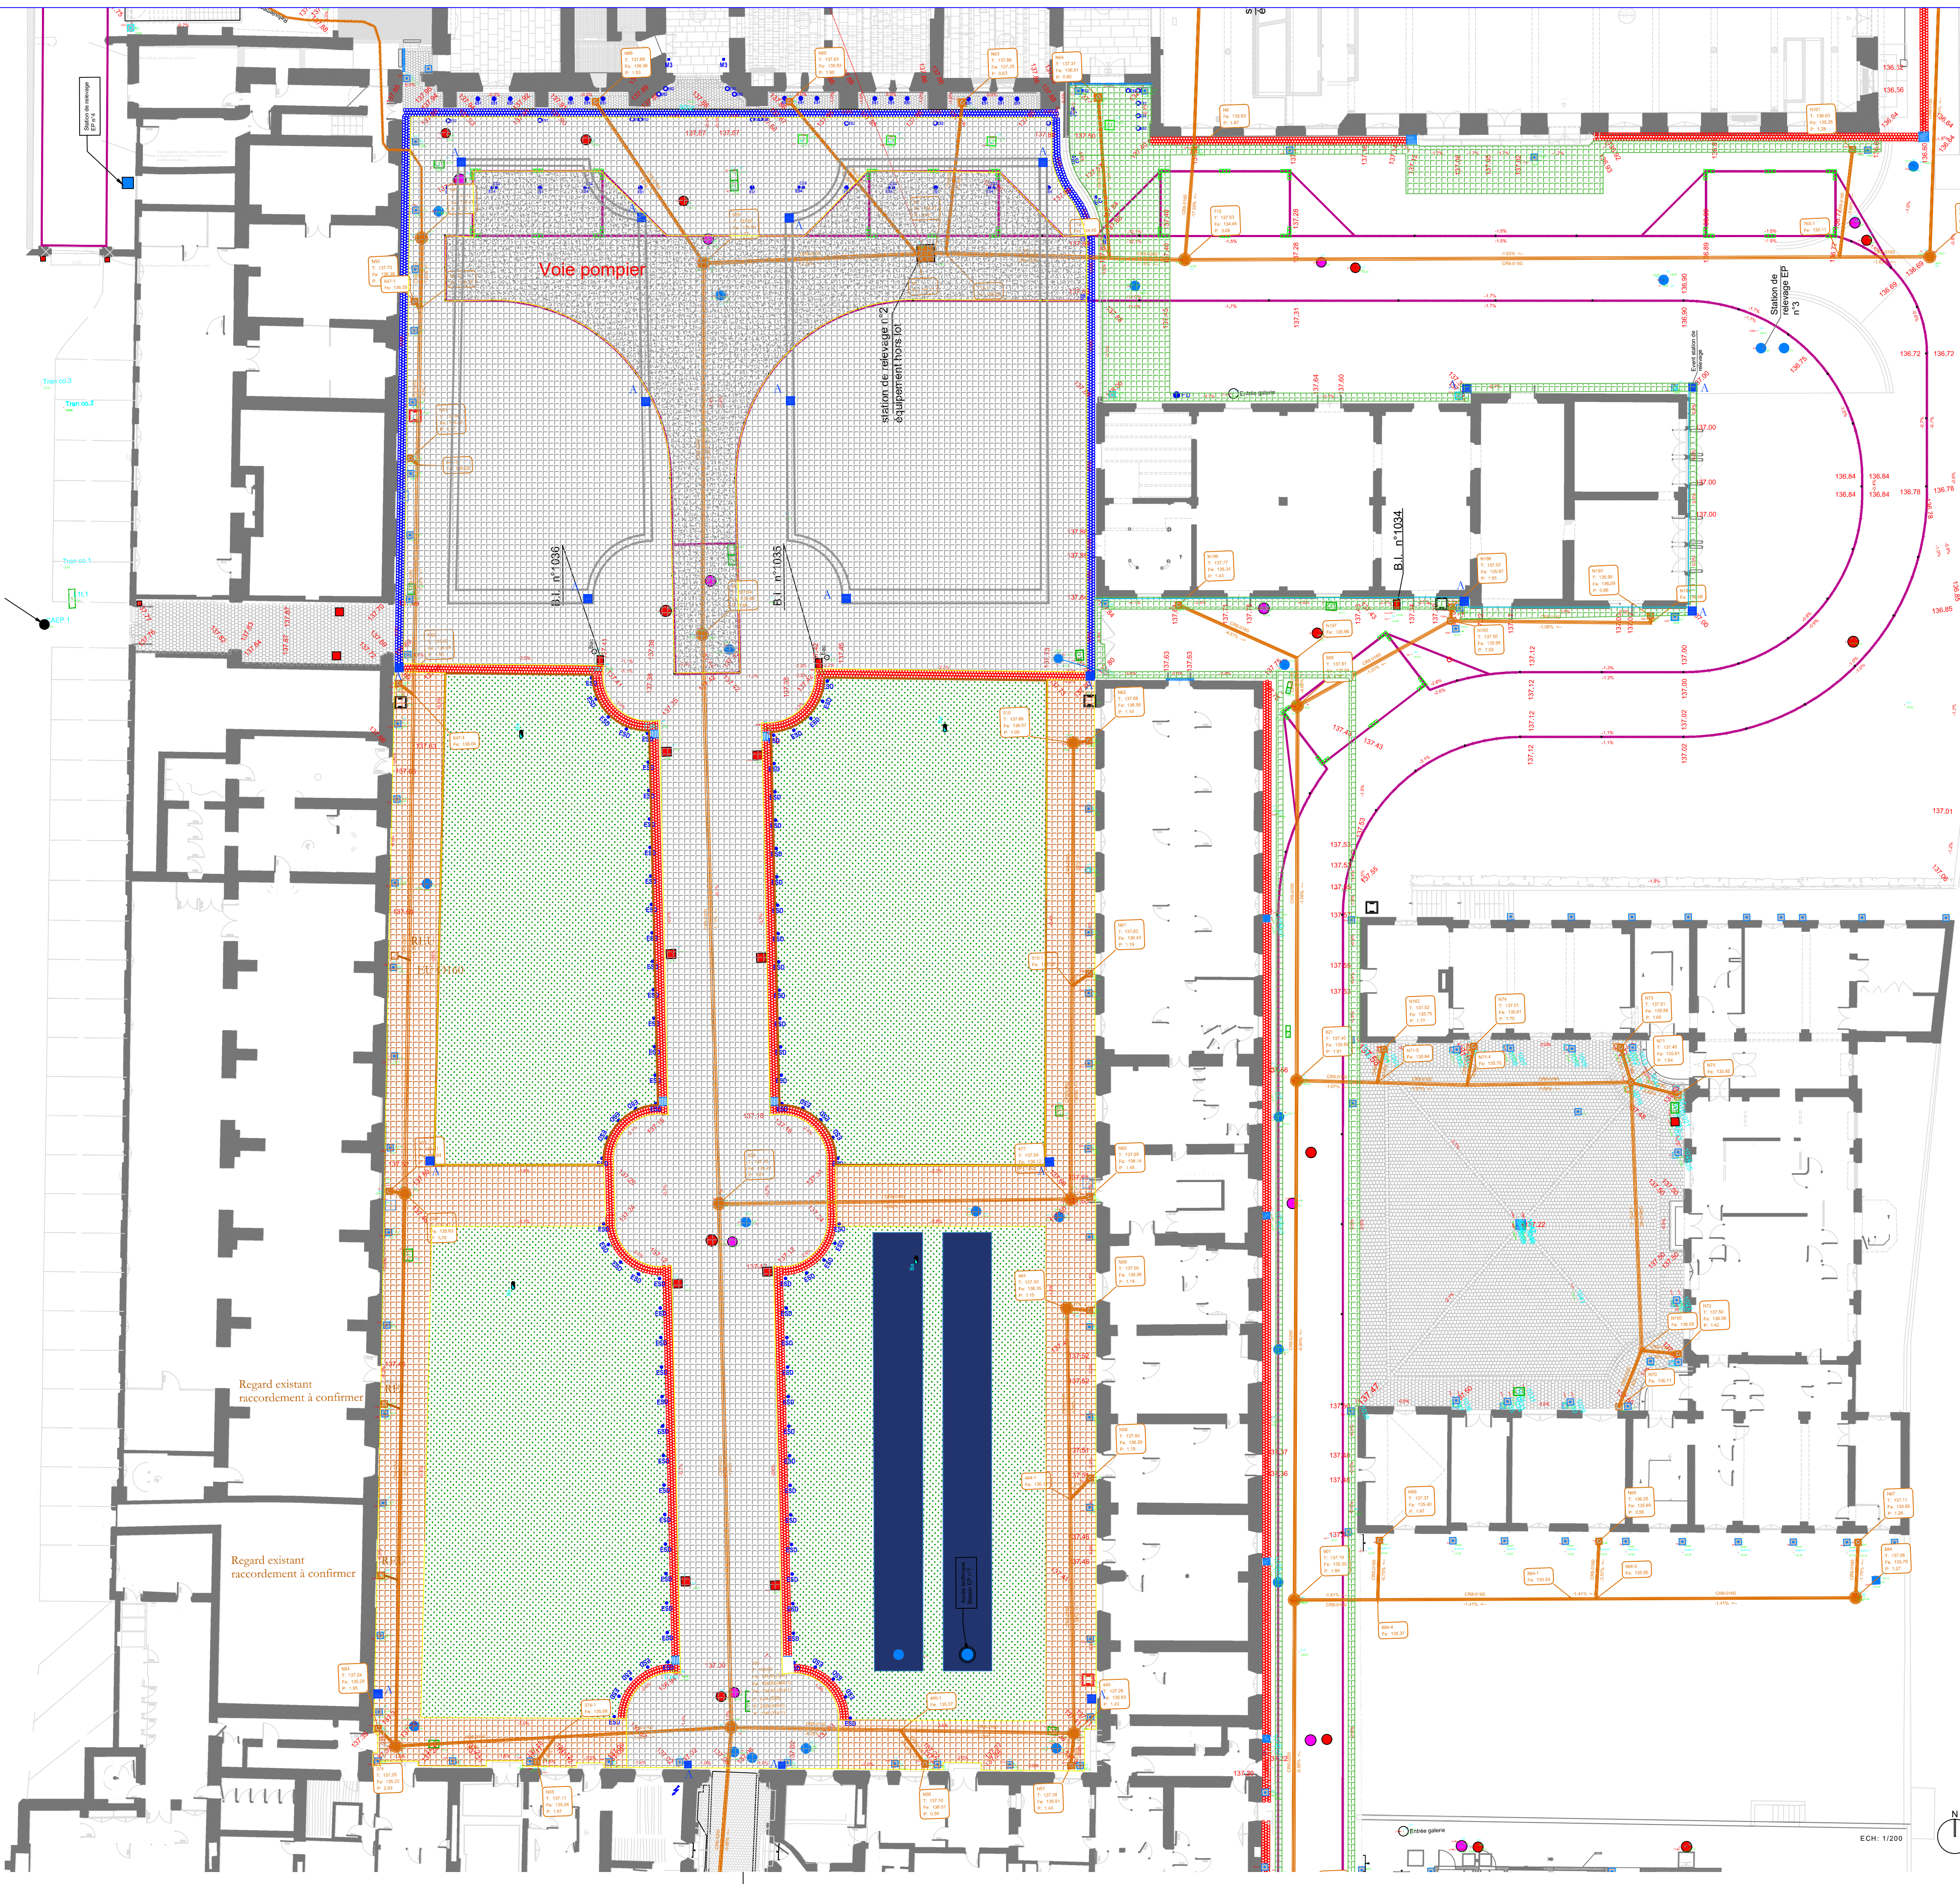

PROJET

Réseaux projetés

- Avaloir et raccordement à créer
- Regard EU et raccordement à créer
- Regard AEP et raccordement à créer
- Réseau Cfa à créer

Finitions projetée

- Pavés à créer parvis et allée centrale
- Pavés-voie pompier à créer

Option n°01
Pavés à créer allées périphériques

Option n°02
Pavés à créer Bâtiment séchoir

EXISTANT

Légende

Réseaux Humides

- Tuyau EP
- Tabouret 30x30
- Regard de visites
- Grille

Réseaux Secs

- Réseau Electrique Cfo
- Réseau Electrique Cfa
- Réseau Telecom
- Réseau Eclairage mesure conservatoire
- Réseau Eclairage SATELEC
- Réseau Eclairage 1 TPC 40
- Réseau AEP incendie
- Réseau AEP Logis
- Réseau AEP Cuisine + séchoir
- Réseau AEP Cours des offices
- Réseau AEP Arrosage raccordé sur PEHD 75 du logis

Regard sur réseau de drainage

- Bouche d'arrosage
- Chambre de tirage Cfa
- Chambre de tirage Cfo
- Emergence AEP incendie
- Borne fontaine
- Regard béton trappe alu
- Chambre télécommunication
- Stabilisé

Pavés

- Pavés
- Espace vert
- Oeil de chat
- Pavés voie pompiers
- Pavés 3 rangs caniveau
- Pavés 3 rangs

CENTRE DES MONUMENTS HISTORIQUES

CENTRE DES MONUMENTS HISTORIQUES
Hôtel de Sully - 62, rue Saint-Antoine
75106 PARIS CEDEX 04


CHÂTEAU DE VILLERS - COTTERÊTS

Cité internationale de la langue française
Place Aristide Briand - Villers-Cotterêts-02600 - Aisne-Hauts-de-France

OLIVIER WEETS ACMH	Architecte en Chef des Monuments Historiques	21 Rue du Calvaire 92 210 SAINT-CLOUD	o.weets@olivierweetsarchitecte.fr TEL/ 01 46 02 24 19
LACAA	Agence d'architecture	65 Av. P. Vaillant Couturier 94 250 GENTILLY	TEL/ 09 67 61 32 74
MICHEL BANCON	Bureau d'étude structure	28 Rue René Boulanger 75 010 PARIS	TEL/ 01 42 08 40 03
CHOULET - ITC	Bureau d'étude technique	11 Rue de la Gantière 63 000 CLERMONT-FERRAND	TEL/ 04 73 28 60 50
KNIPPERS HELBIG	Bureau d'étude structure	Tübingen Str. 12-16 70178 STUTTGART GERMANY	TEL/ 49 711 248396-22
CRONOS CONSEIL	Bureau d'étude sûreté	26 Rue du Buisson Saint-Louis 75 010 PARIS	TEL/ 09 72 93 62 74
PILTE	Economistes de la construction	19 Rue du Petit Musc 75 004 PARIS	TEL/ 01 48 87 99 38
BUREAU VERITAS CONSTRUCTION	Bureau de contrôle	27 Allée du Chargement 59 650 VILLENEUVE D'ASCQ CEDEX	TEL/ 09 69 39 10 09
EGIS BATIMENTS NORD	OPC	40 avenue de la Marne CS 50071 - 59 442 Wasquehal Cedex	TEL/ 03 20 99 11 00
VERITAS	SPS	27 Allée du Chargement 59 650 VILLENEUVE D'ASCQ CEDEX	TEL/ 09 69 39 10 09

PAVAGE COUR DES OFFICES-PHASE PRO-VOLET 2

VUE EN PLAN TRAVAUX EU VOLET 2							1/200
GEN	RDC	PRO	ITC	VRD	PLA	04	A
LOCALISATION	NIVEAU	PHASE	EMETTEUR	LOT	TYPE	N° DE SERIE	INDICE

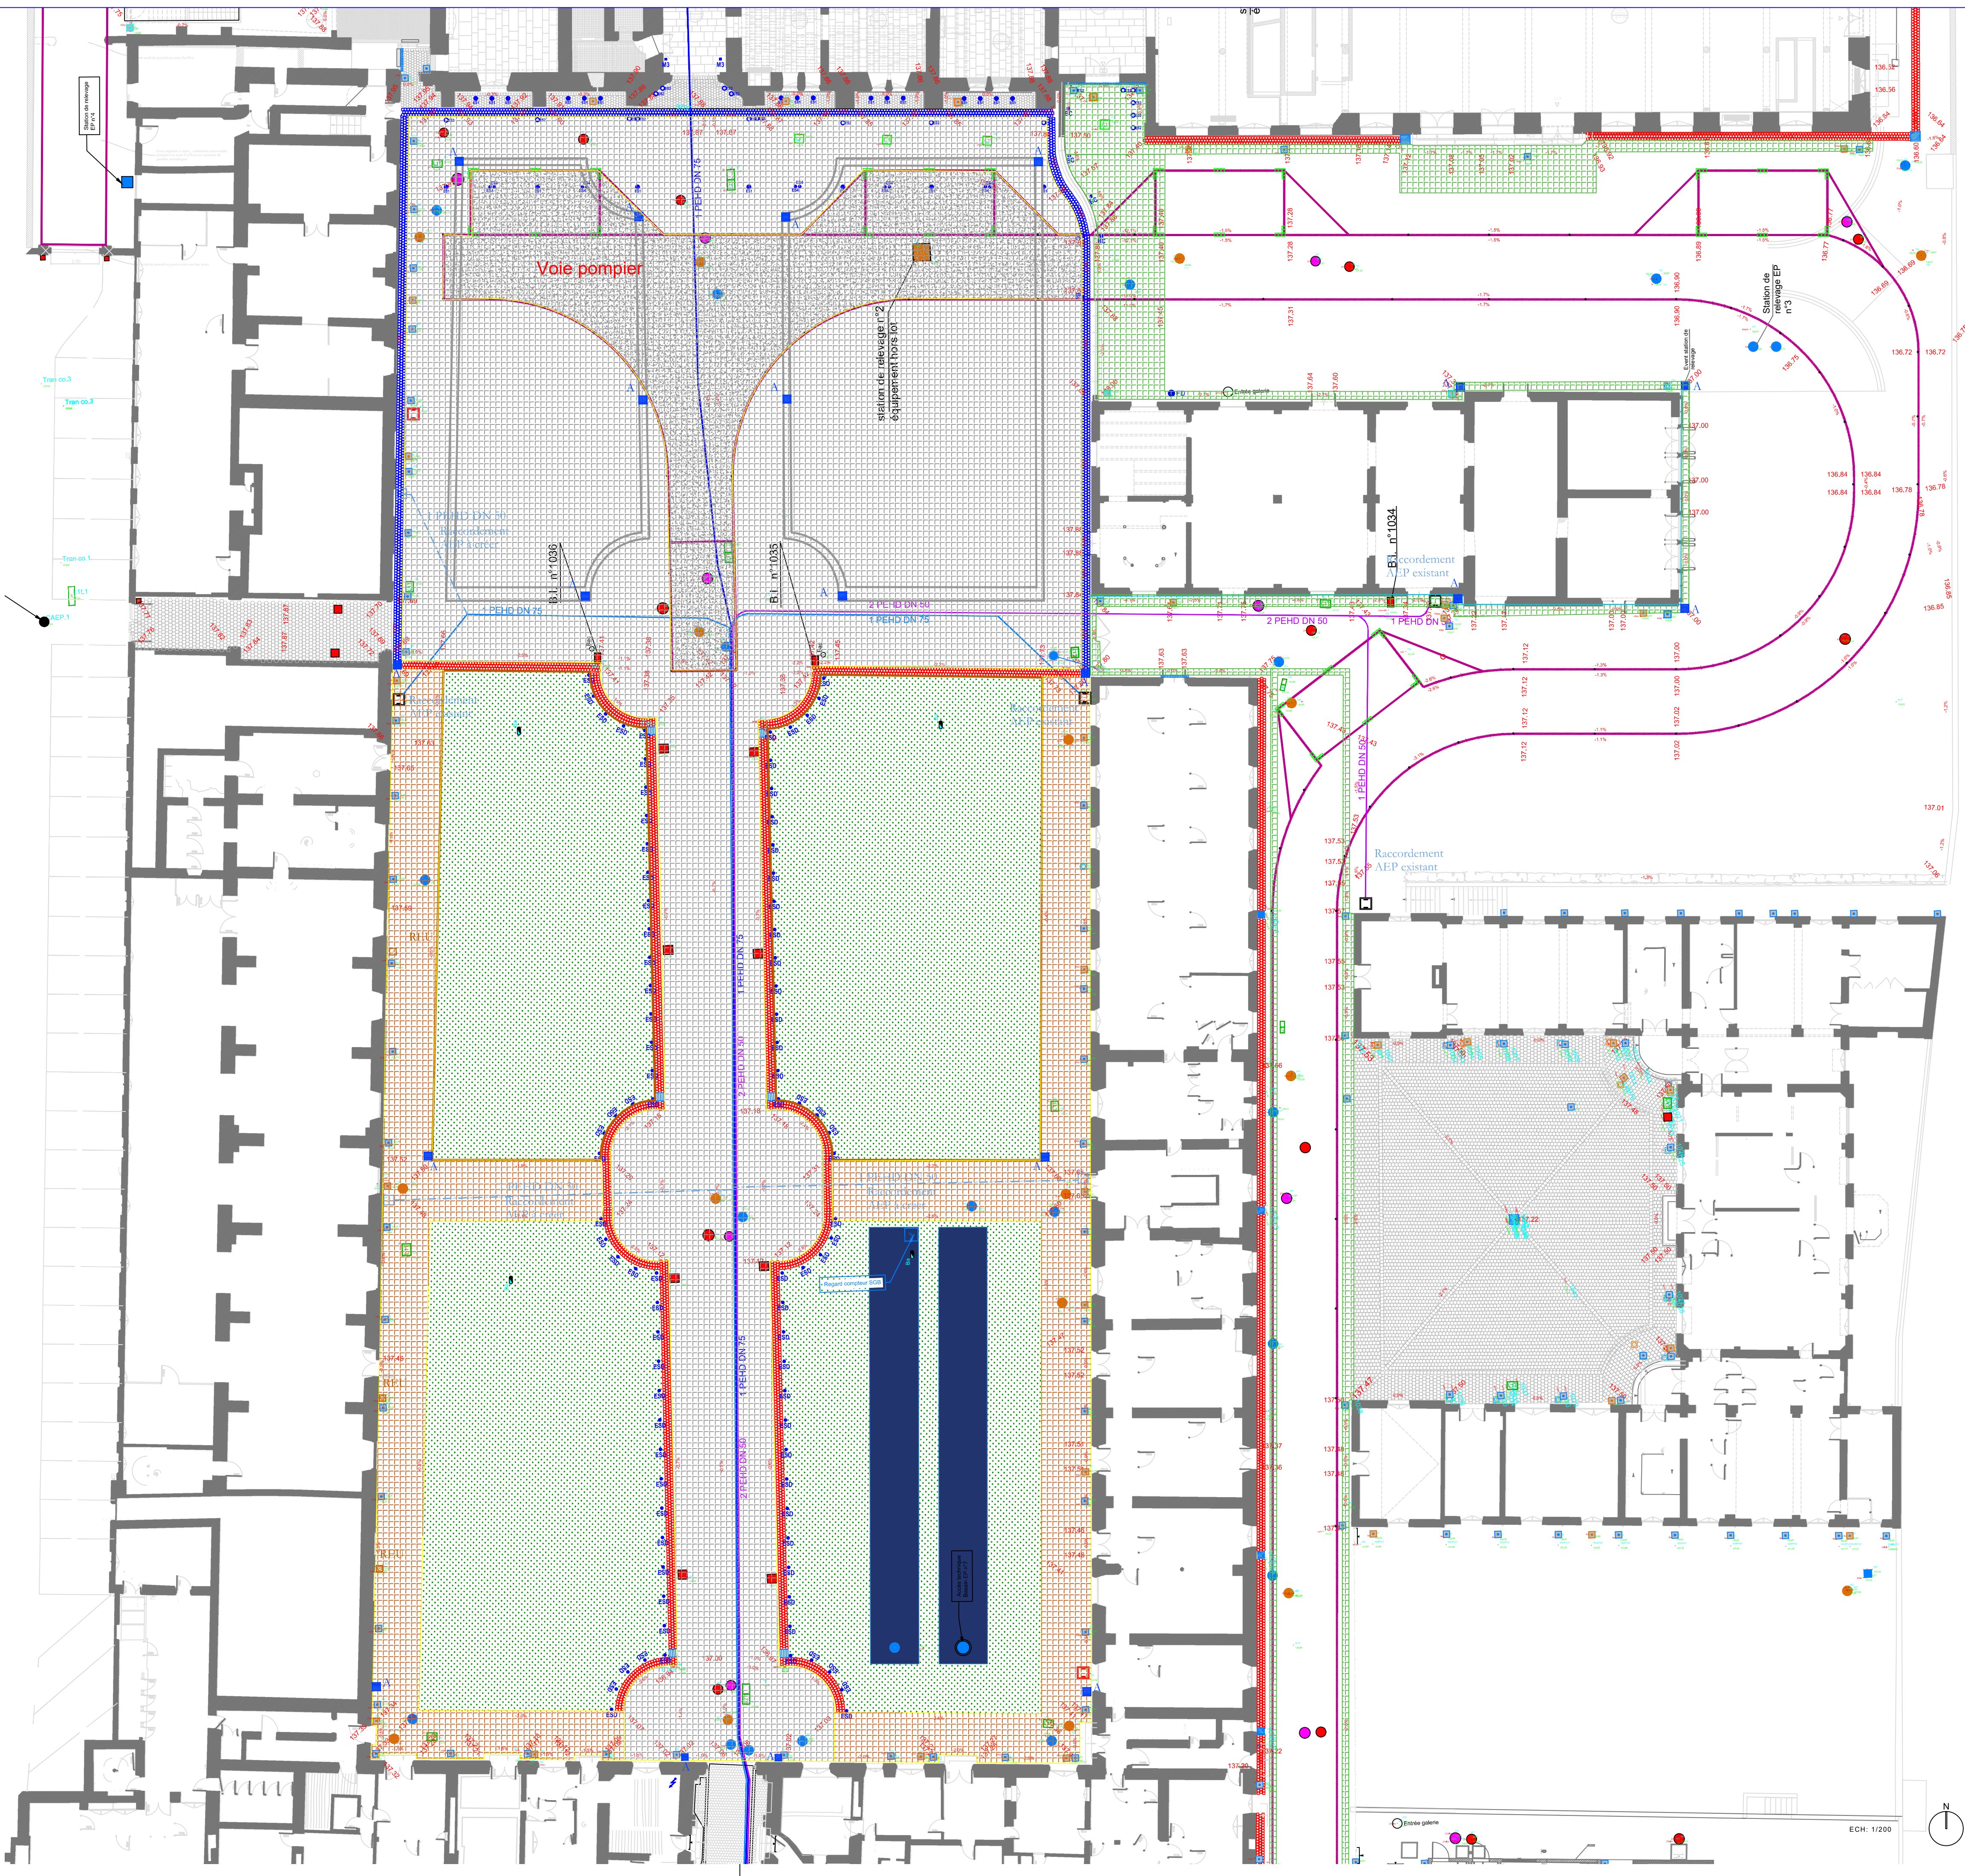

PROJET

Réseaux projetés

- Avoir et raccordement à créer
- Regard EU et raccordement à créer
- Regard AEP et raccordement à créer
- Réseau Cfa à créer

Finitions projetée

Pavés à créer parvis et allée centrale

Option n°01 Pavés à créer allées périphériques

Pavés-voie pompier à créer

Option n°02 Pavés à créer Bâtiment séchoir

EXISTANT

Légende

Réseaux Humides

- Tuyau EP
- Tabouret 30x30
- Regard de visites
- Grille

— Tuyau EU

- Regard de visites
- Tabouret 30x30
- Tuyau UNIT
- Regard de visites

Regard sur réseau de drainage

Réseau de drainage

Réseaux Secs

- Réseau Electrique Cfo
- Réseau Electrique Cfa
- Réseau Telecom
- Réseau Eclairage mesure conservatoire
- Réseau Eclairage SATELEC
- Réseau Eclairage 1 TPC 40
- Réseau AEP incendie
- Réseau AEP Logis
- Réseau AEP Cuisine + séchoir
- Réseau AEP Cours des offices
- Réseau AEP Arrosage raccordé sur PEHD 75 du logis

- Bouche d'arrosage
- Chambre de tirage Cfa
- Chambre de tirage Cfo
- Emergence AEP incendie
- Borne foraine
- Regard béton trappe alu
- Chambre télécommunication
- Stabilisé
- Pavés
- Espace vert
- Oeil de chat
- Pavés voie pompiers
- Pavés 3 rangs caniveau
- Pavés 3 rangs

CENTRE DES MONUMENTS NATIONAUX
HOTEL DE SULLY - 62, rue Saint-Antoine
75106 PARIS CEDEX 04

OLIVIER WEETS ARCHITECTE

CHÂTEAU DE VILLERS - COTTERÊTS

Cité internationale de la langue française
Place Aristide Briand - Villers-Cotterêts - 02600 - Aisne-Hauts-de-France


	OLIVIER WEETS ACMH	Architecte en Chef des Monuments Historiques	21 Rue du Calvaire 92 210 SAINT-CLOUD	o.weets@olivierweetsarchitecte.fr TEL/ 01 46 02 24 19
LACAA	Agence d'architecture		65 Av. P. Vaillant Couturier 94 250 GENTILLY	TEL/ 09 67 61 32 74
MICHEL BANCON	Bureau d'étude structure		28 Rue René Boulanger 75 010 PARIS	TEL/ 01 42 08 40 03
CHOULET - ITC	Bureau d'étude technique		11 Rue de la Gantière 63 000 CLERMONT-FERRAND	TEL/ 04 73 28 60 50
KNIPPERS HELBIG	Bureau d'étude structure		Tübinger Str. 12-16 70178 STUTTGART GERMANY	TEL/ 49 711 248396-22
CRONOS CONSEIL	Bureau d'étude sûreté		26 Rue du Buisson Saint-Louis 75 010 PARIS	TEL/ 09 72 93 62 74
PILTE	Economistes de la construction		19 Rue du Petit Musc 75 004 PARIS	TEL/ 01 48 87 99 38
BUREAU VERITAS CONSTRUCTION	Bureau de contrôle		27 Allée du Chargement 59 650 VILLENEUVE D'ASCQ CEDEX	TEL/ 09 69 39 10 09
EGIS BATIMENTS NORD	OPC		40 avenue de la Marne CS 50071 - 59 442 Wasquehal Cedex	TEL/ 03 20 99 11 00
VERITAS	SPS		27 Allée du Chargement 59 650 VILLENEUVE D'ASCQ CEDEX	TEL/ 09 69 39 10 09

PAVAGE COUR DES OFFICES-PHASE PRO-VOLET 2

VUE EN PLAN TRAVAUX AEP VOLET 2

1/200

GEN	RDC	PRO	ITC	VRD	PLA	05	A
LOCALISATION	NIVEAU	PHASE	EMETTEUR	LOT	TYPE	N° DE SERIE	INDICE

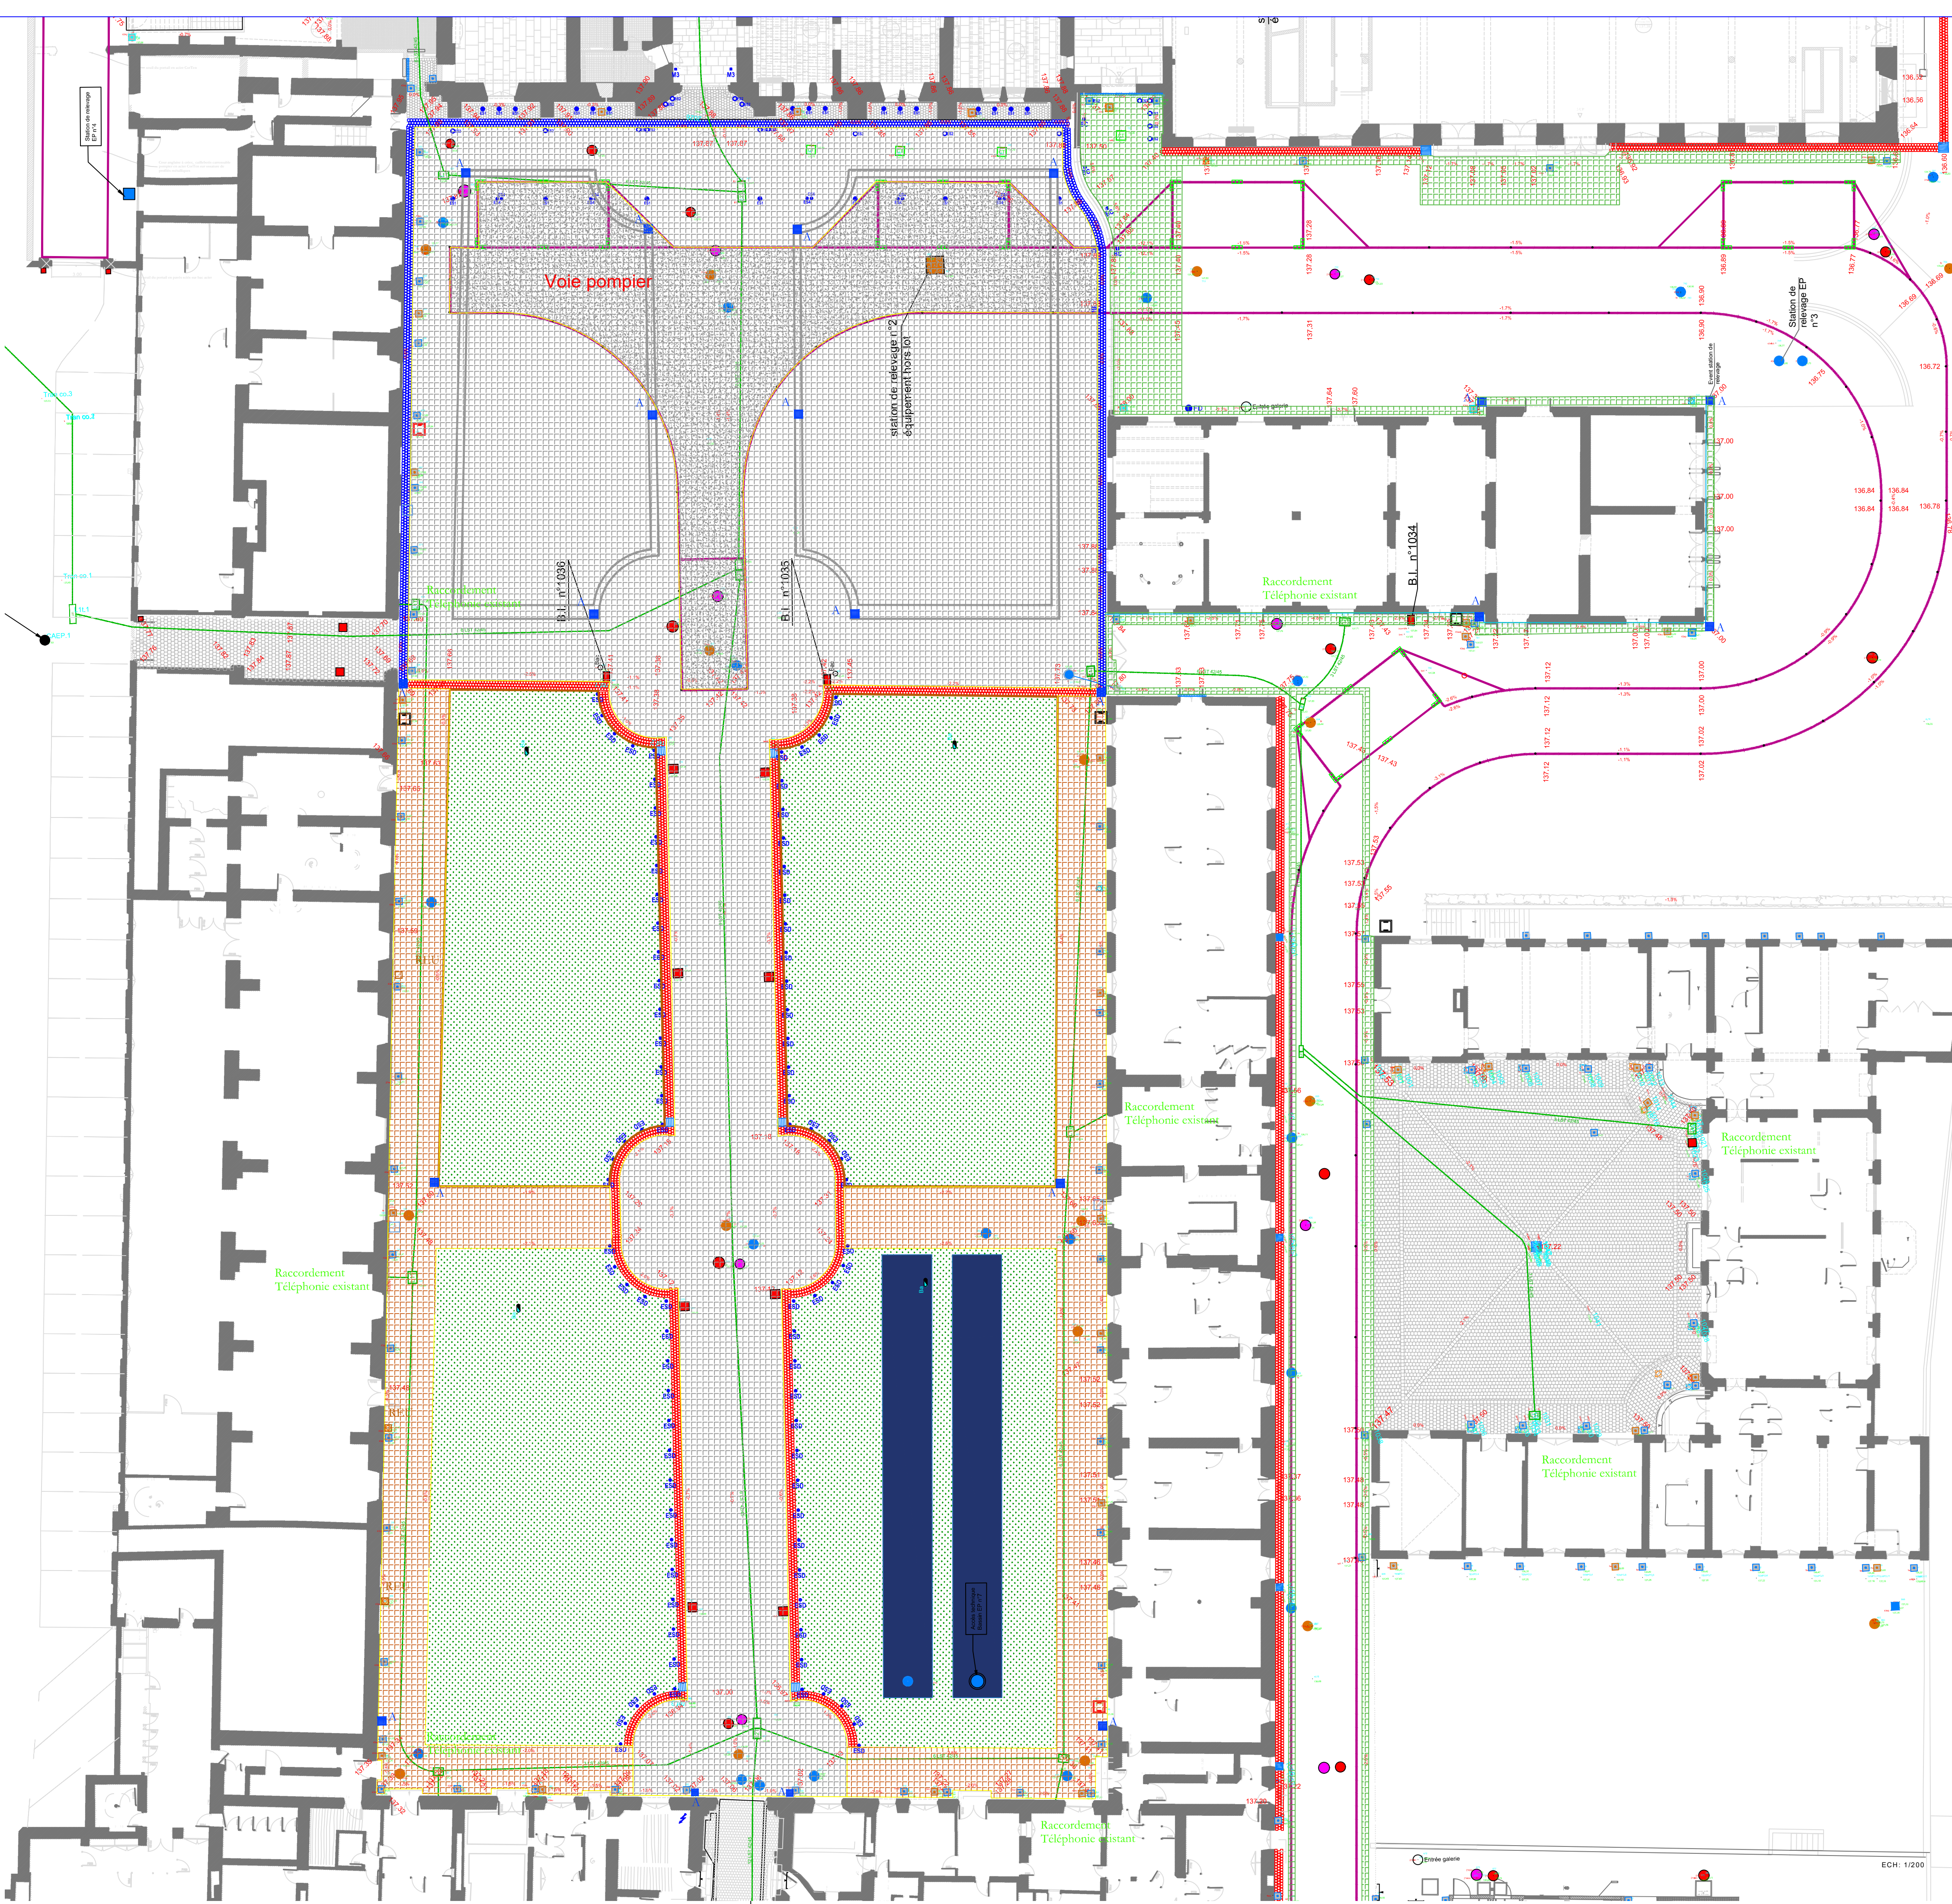

PROJET

Réseaux projetés

Avaloir et raccordement à créer

Regard EU et raccordement à créer

Regard AEP et raccordement à créer

Réseau Cfa à créer

Finitions projetée

Pavés à créer parvis et allée centrale

Pavés-voie pompier à créer

Option n°01 Pavés à créer allées périphériques

Option n°02 Pavés à créer Bâtiment séchoir

EXISTANT

Légende

Réseaux Humides

Tuyau EP

Tabouret 30x30

Regard de visites

Grille

Tuyau EU

Regard de visites

Tabouret 30x30

Tuyau UNIT

Regard de visites

Regard sur réseau de drainage

Réseau de drainage

Réseaux Secs

Réseau Electrique Cfo

Réseau Electrique Cfa

Réseau Telecom

Réseau Eclairage mesure conservatoire

Réseau Eclairage SATELEC

Réseau Eclairage 1 TPC 40

Réseau AEP incendie

Réseau AEP Logis

Réseau AEP Cuisine + séchoir

Réseau AEP Cours des offices

Réseau AEP Arrosage raccordé sur PEHD 75 du logis

Bouche d'arrosage

Chambre de tirage Cfa

Chambre de tirage Cfo

Emergence AEP incendie

Borne foraine

Regard béton trappe alu

Chambre télécommunication

Stabilisé

Pavés

Espace vert

Oeil de chat

Pavés voie pompiers

Pavés 3 rangs caniveau

Pavés 3 rangs

CENTRE DES MONUMENTS HISTORIQUES

CENTRE DES MONUMENTS HISTORIQUES

Hôtel de Sully - 62, rue Saint-Antoine

75106 Paris CEDEX 04

OW

OLIVIER WEETS ARCHITECTE

CHÂTEAU DE VILLERS - COTTERÊTS

Cité internationale de la langue française

Place Aristide Briand - Villers-Cotterêts - 02600 - Aisne-Hauts-de-France

N

OW	OLIVIER WEETS ACMH	Architecte en Chef des Monuments Historiques	21 Rue du Calvaire 92 210 SAINT-CLOUD	o.weets@olivierweetsarchitecte.fr TEL/ 01 46 02 24 19
LACAA		Agence d'architecture	65 Av. P. Vaillant Couturier 94 250 GENTILLY	TEL/ 09 67 61 32 74
MICHEL BANCON		Bureau d'étude structure	28 Rue René Boulanger 75 010 PARIS	TEL/ 01 42 08 40 03
CHOULET - ITC		Bureau d'étude technique	11 Rue de la Gantière 63 000 CLERMONT-FERRAND	TEL/ 04 73 28 60 50
KNIPPERS HELBIG		Bureau d'étude structure	Tübinger Str. 12-16 70178 STUTTGART GERMANY	TEL/ 49 711 248396-22
CRONOS CONSEIL		Bureau d'étude sûreté	26 Rue du Buisson Saint-Louis 75 010 PARIS	TEL/ 09 72 93 62 74
PILTE		Economistes de la construction	19 Rue du Petit Musc 75 004 PARIS	TEL/ 01 48 87 09 38
BUREAU VERITAS CONSTRUCTION		Bureau de contrôle	27 Allée du Chargement 59 650 VILLENEUVE D'ASCQ CEDEX	TEL/ 09 69 39 10 09
EGIS BATIMENTS NORD		OPC	40 avenue de la Marne CS 50071 - 59 442 Wasquehal	TEL/ 03 20 99 11 00
VERITAS		SPS	27 Allée du Chargement 59 650 VILLENEUVE D'ASCQ CEDEX	TEL/ 09 69 39 10 09

PAVAGE COUR DES OFFICES-PHASE PRO-VOLET 2

VUE EN PLAN TRAVAUX Téléphonie VOLET 2

1/200

GEN	RDC	PRO	ITC	VRD	PLA	06	A
LOCALISATION	NIVEAU	PHASE	EMETTEUR	LOT	TYPE	N° DE SERIE	INDICE

