

Dossier de Consultation des Entreprises

Office National des Forêts
Madame Juliette Rocher
Pépinière de l'Essart
Route forestière de Muchedent
76950 Les Grandes Ventes
06.16.30.73.76



Modernisation de la pépinière de la production DE L'ONF, avec la construction de deux serres horticoles accolées et d'un tunnel servant de remise de matériel.




SARL D'Architecture François Colombier,
François Colombier, Architecte DPLG
02.35.33.58.43, colombier.francois@gmail.com


ATELIER 110, Adèle Bourg, Architecte DE HMONP
06.03.58.33.43, atelier@atelier-110.com

Etablissement de plans pour seule DEMANDE DE PERMIS DE CONSTRUIRE et ne saurait, de ce fait, servir en aucune manière de PLANS D'EXECUTION. Les cotes de construction indiquées sur ces plans sont données à titre indicatifs. Les entrepreneurs, chargés de la réalisation des travaux, devront, par corps d'état et après étude particulière, fournir les plans de détails et toutes les indications nécessaires à la parfaite exécution des travaux.

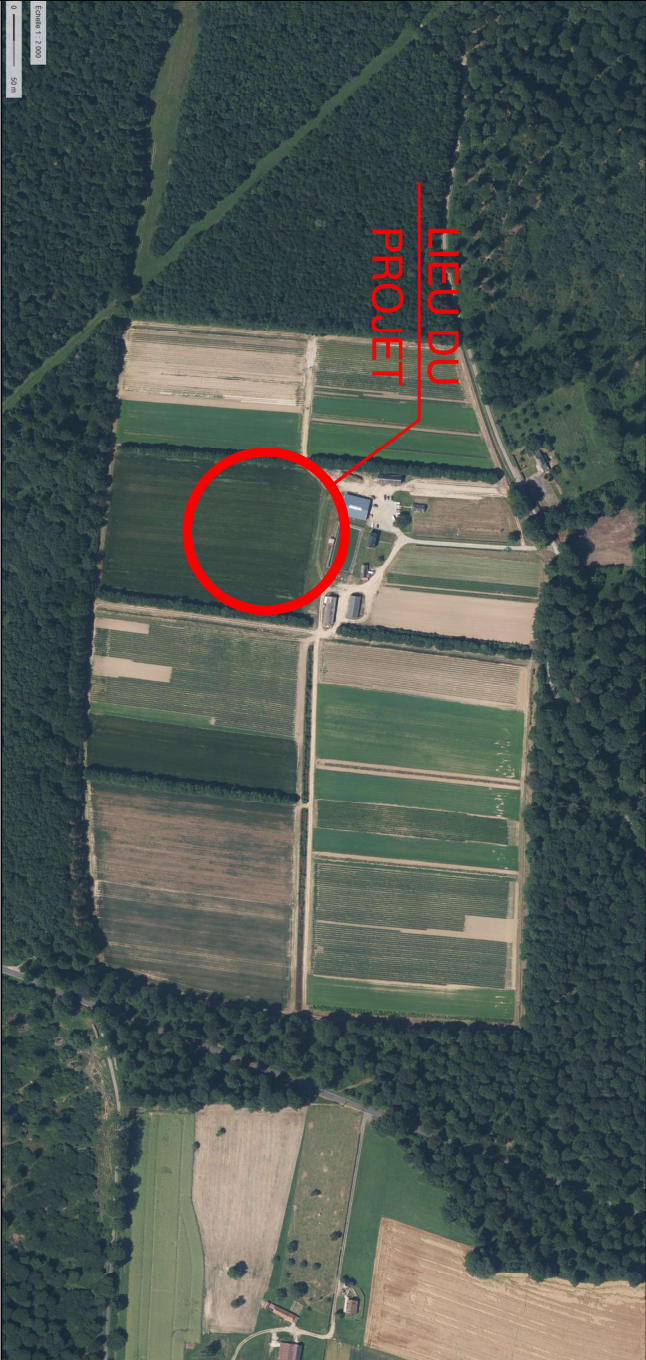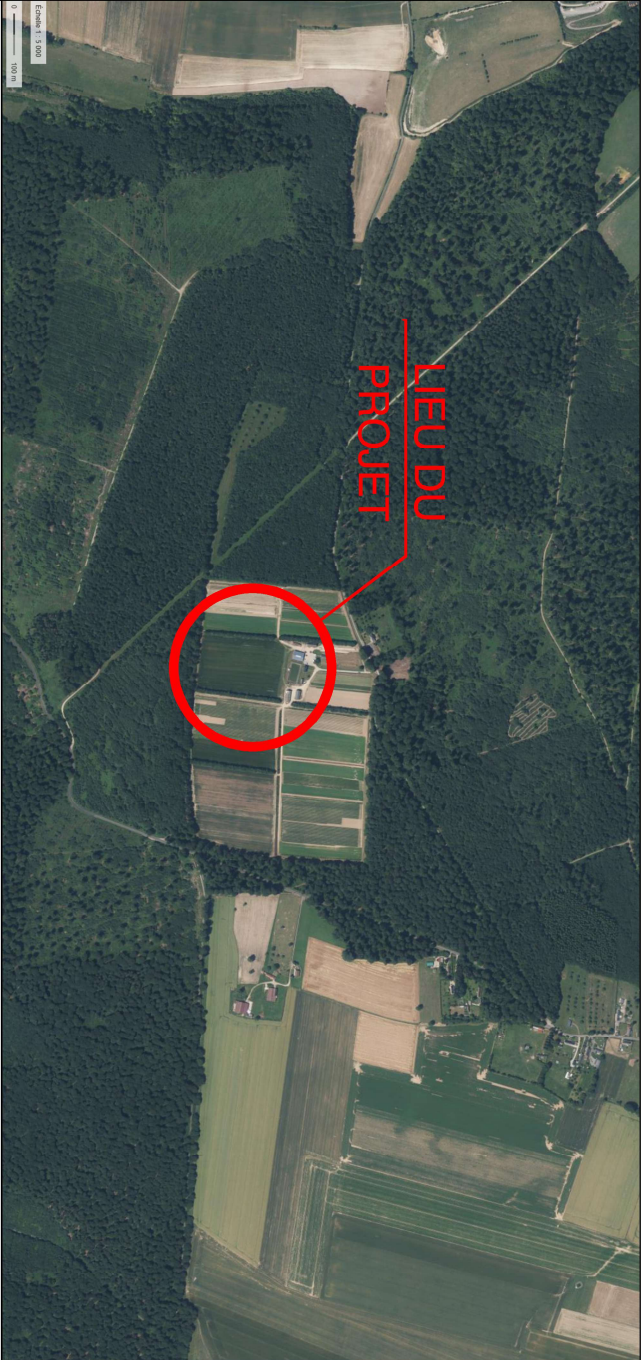

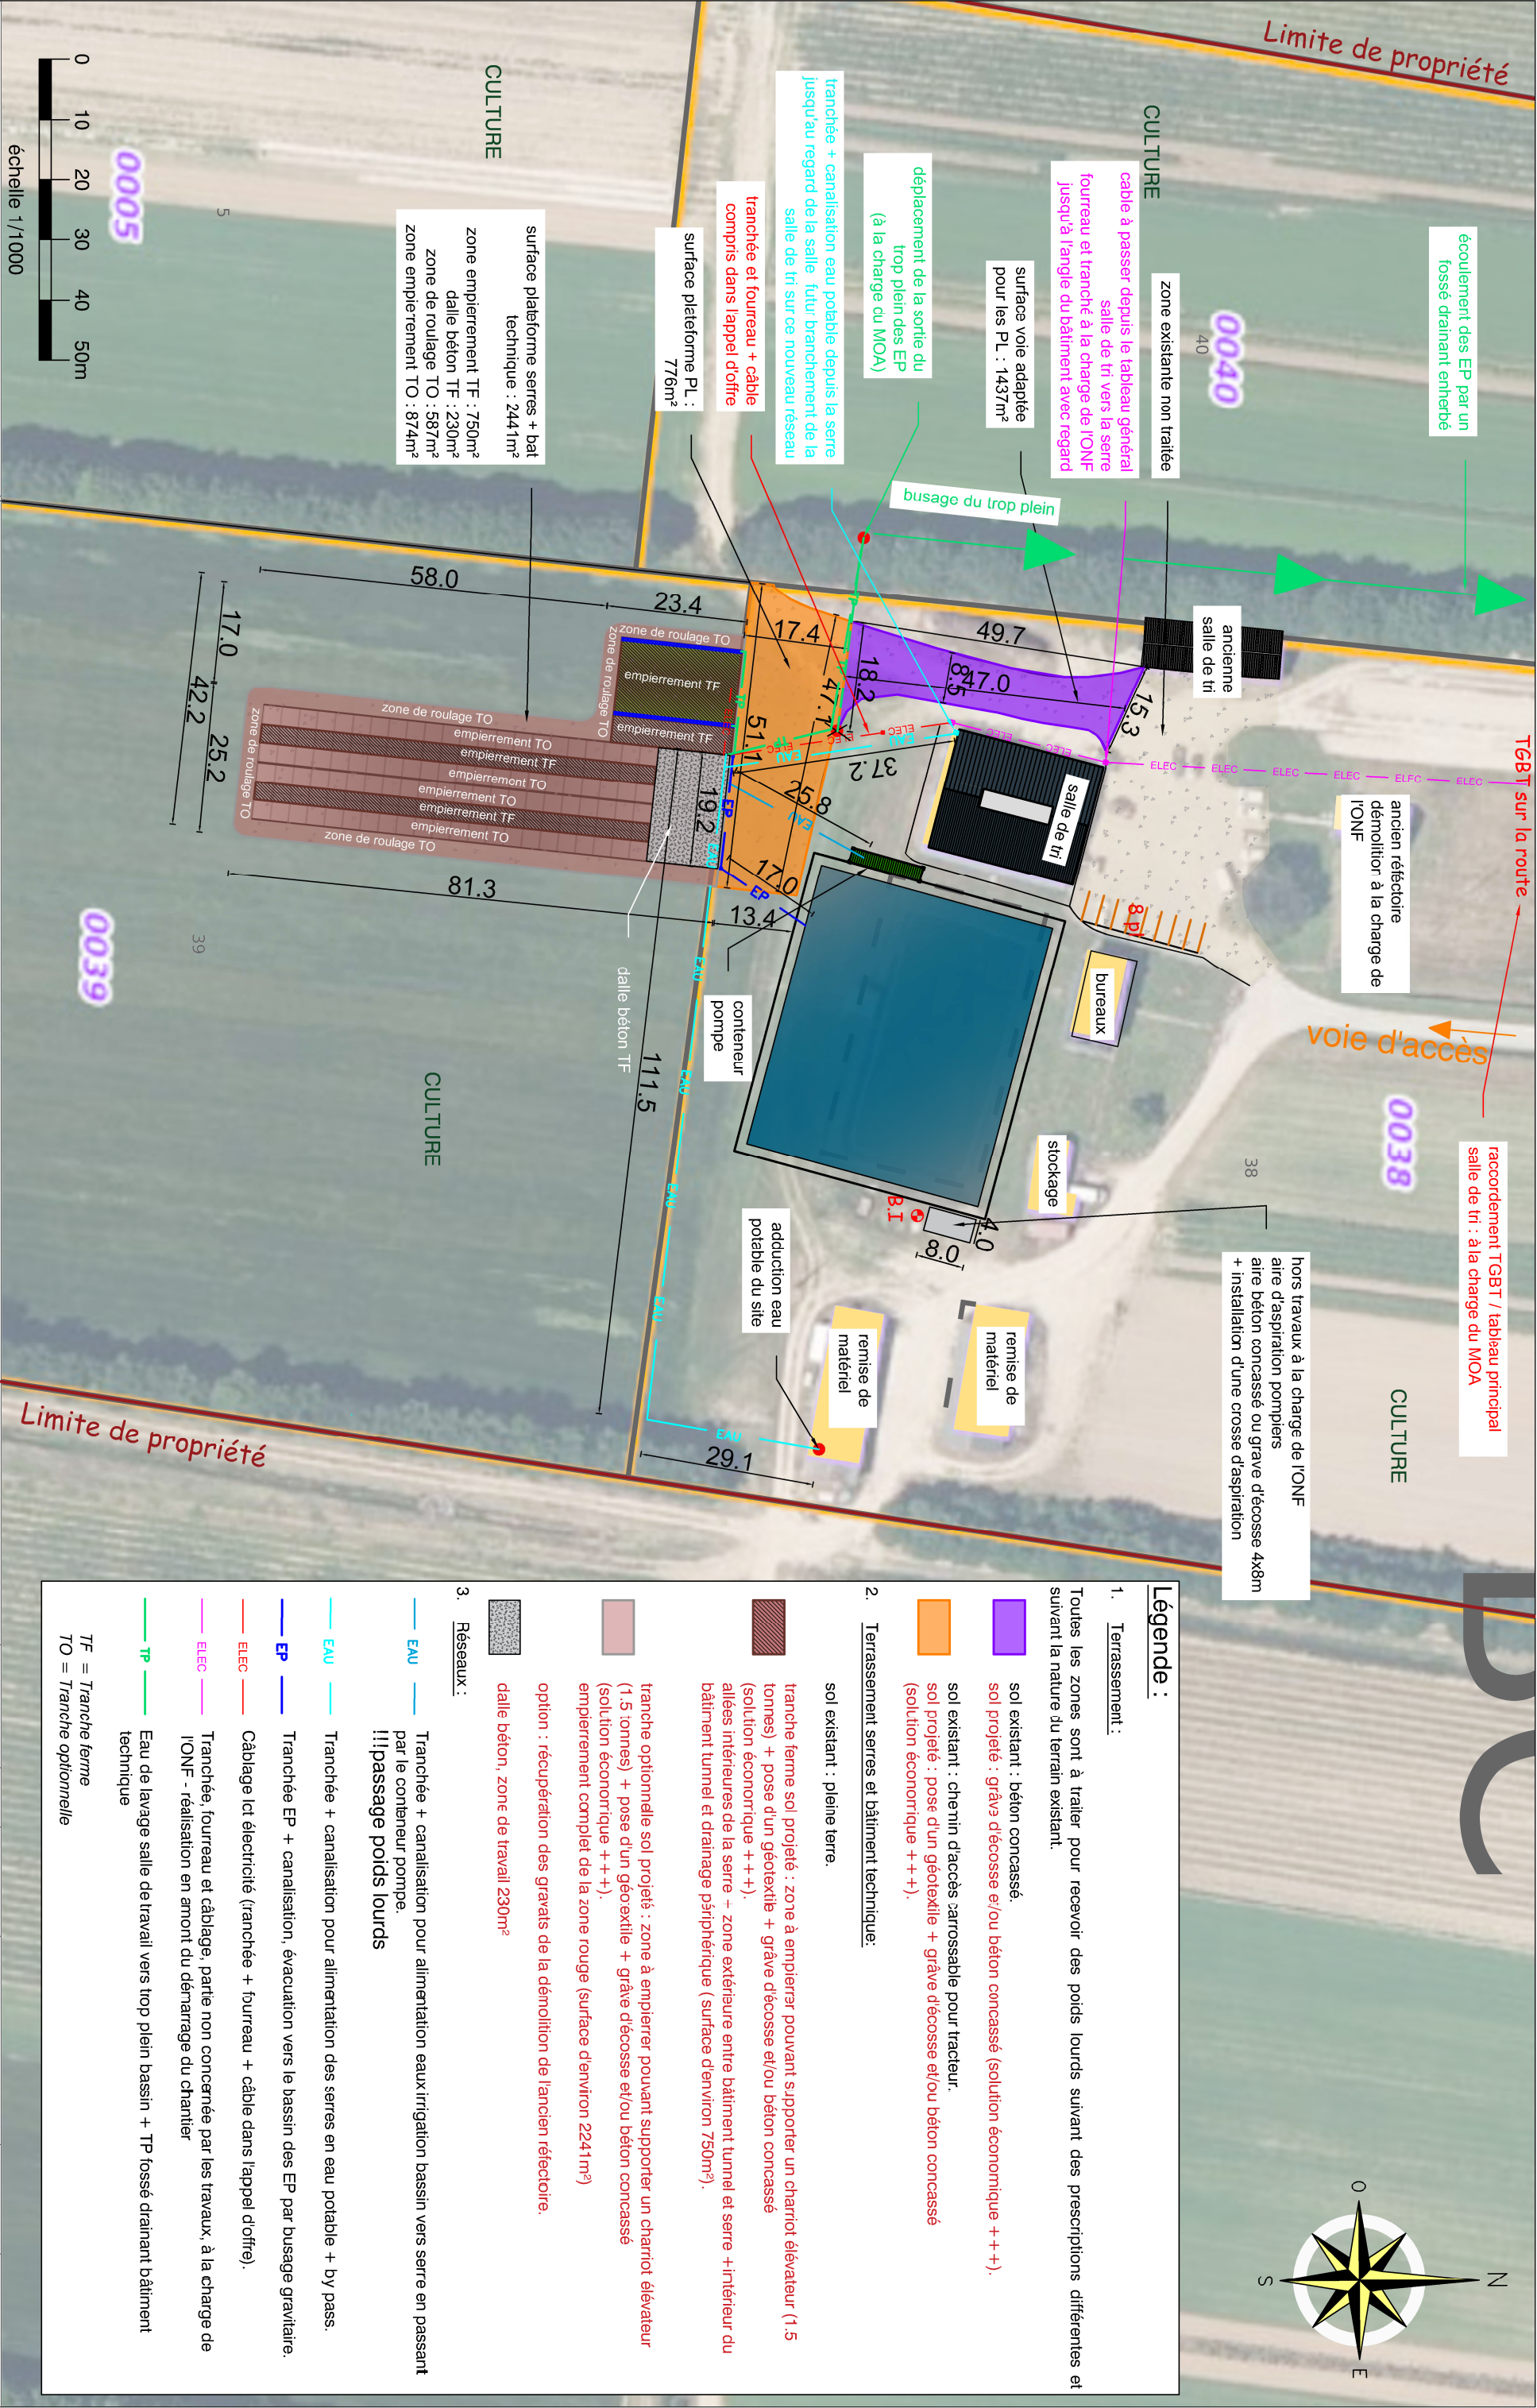


Département : SEINE-MARITIME - 76		CONSTRUCTION DE DEUX SERRES HORTICOLES ET D'UN BÂTIMENT TECHNIQUE			dessiné par	MLB	DVA : 17/06/2026	Dossier N° 26.PC.013	Indice n° 1	PHASE DCE
CES PLANS SONT DESTINÉS AU DOSSIER DE CONSULTATION DES ENTREPRISES		Pétitionnaire Adresse	Office National des Forêts	Route Forestière de Muchedent	1917 route de la Muette, lsneauville	ATELIER 110, Adèle Bourg	PLAN DE MASSE			
Maître d'Ouvrage		Tel	76950 Les Grandes Ventes	06.16.30.73.76	colombier.francois@gmail.com	1785 rue de la haie, Bois-Guillaume	TERRASSEMENT- RÉSEAUX			
						06.03.58.33.43	1			

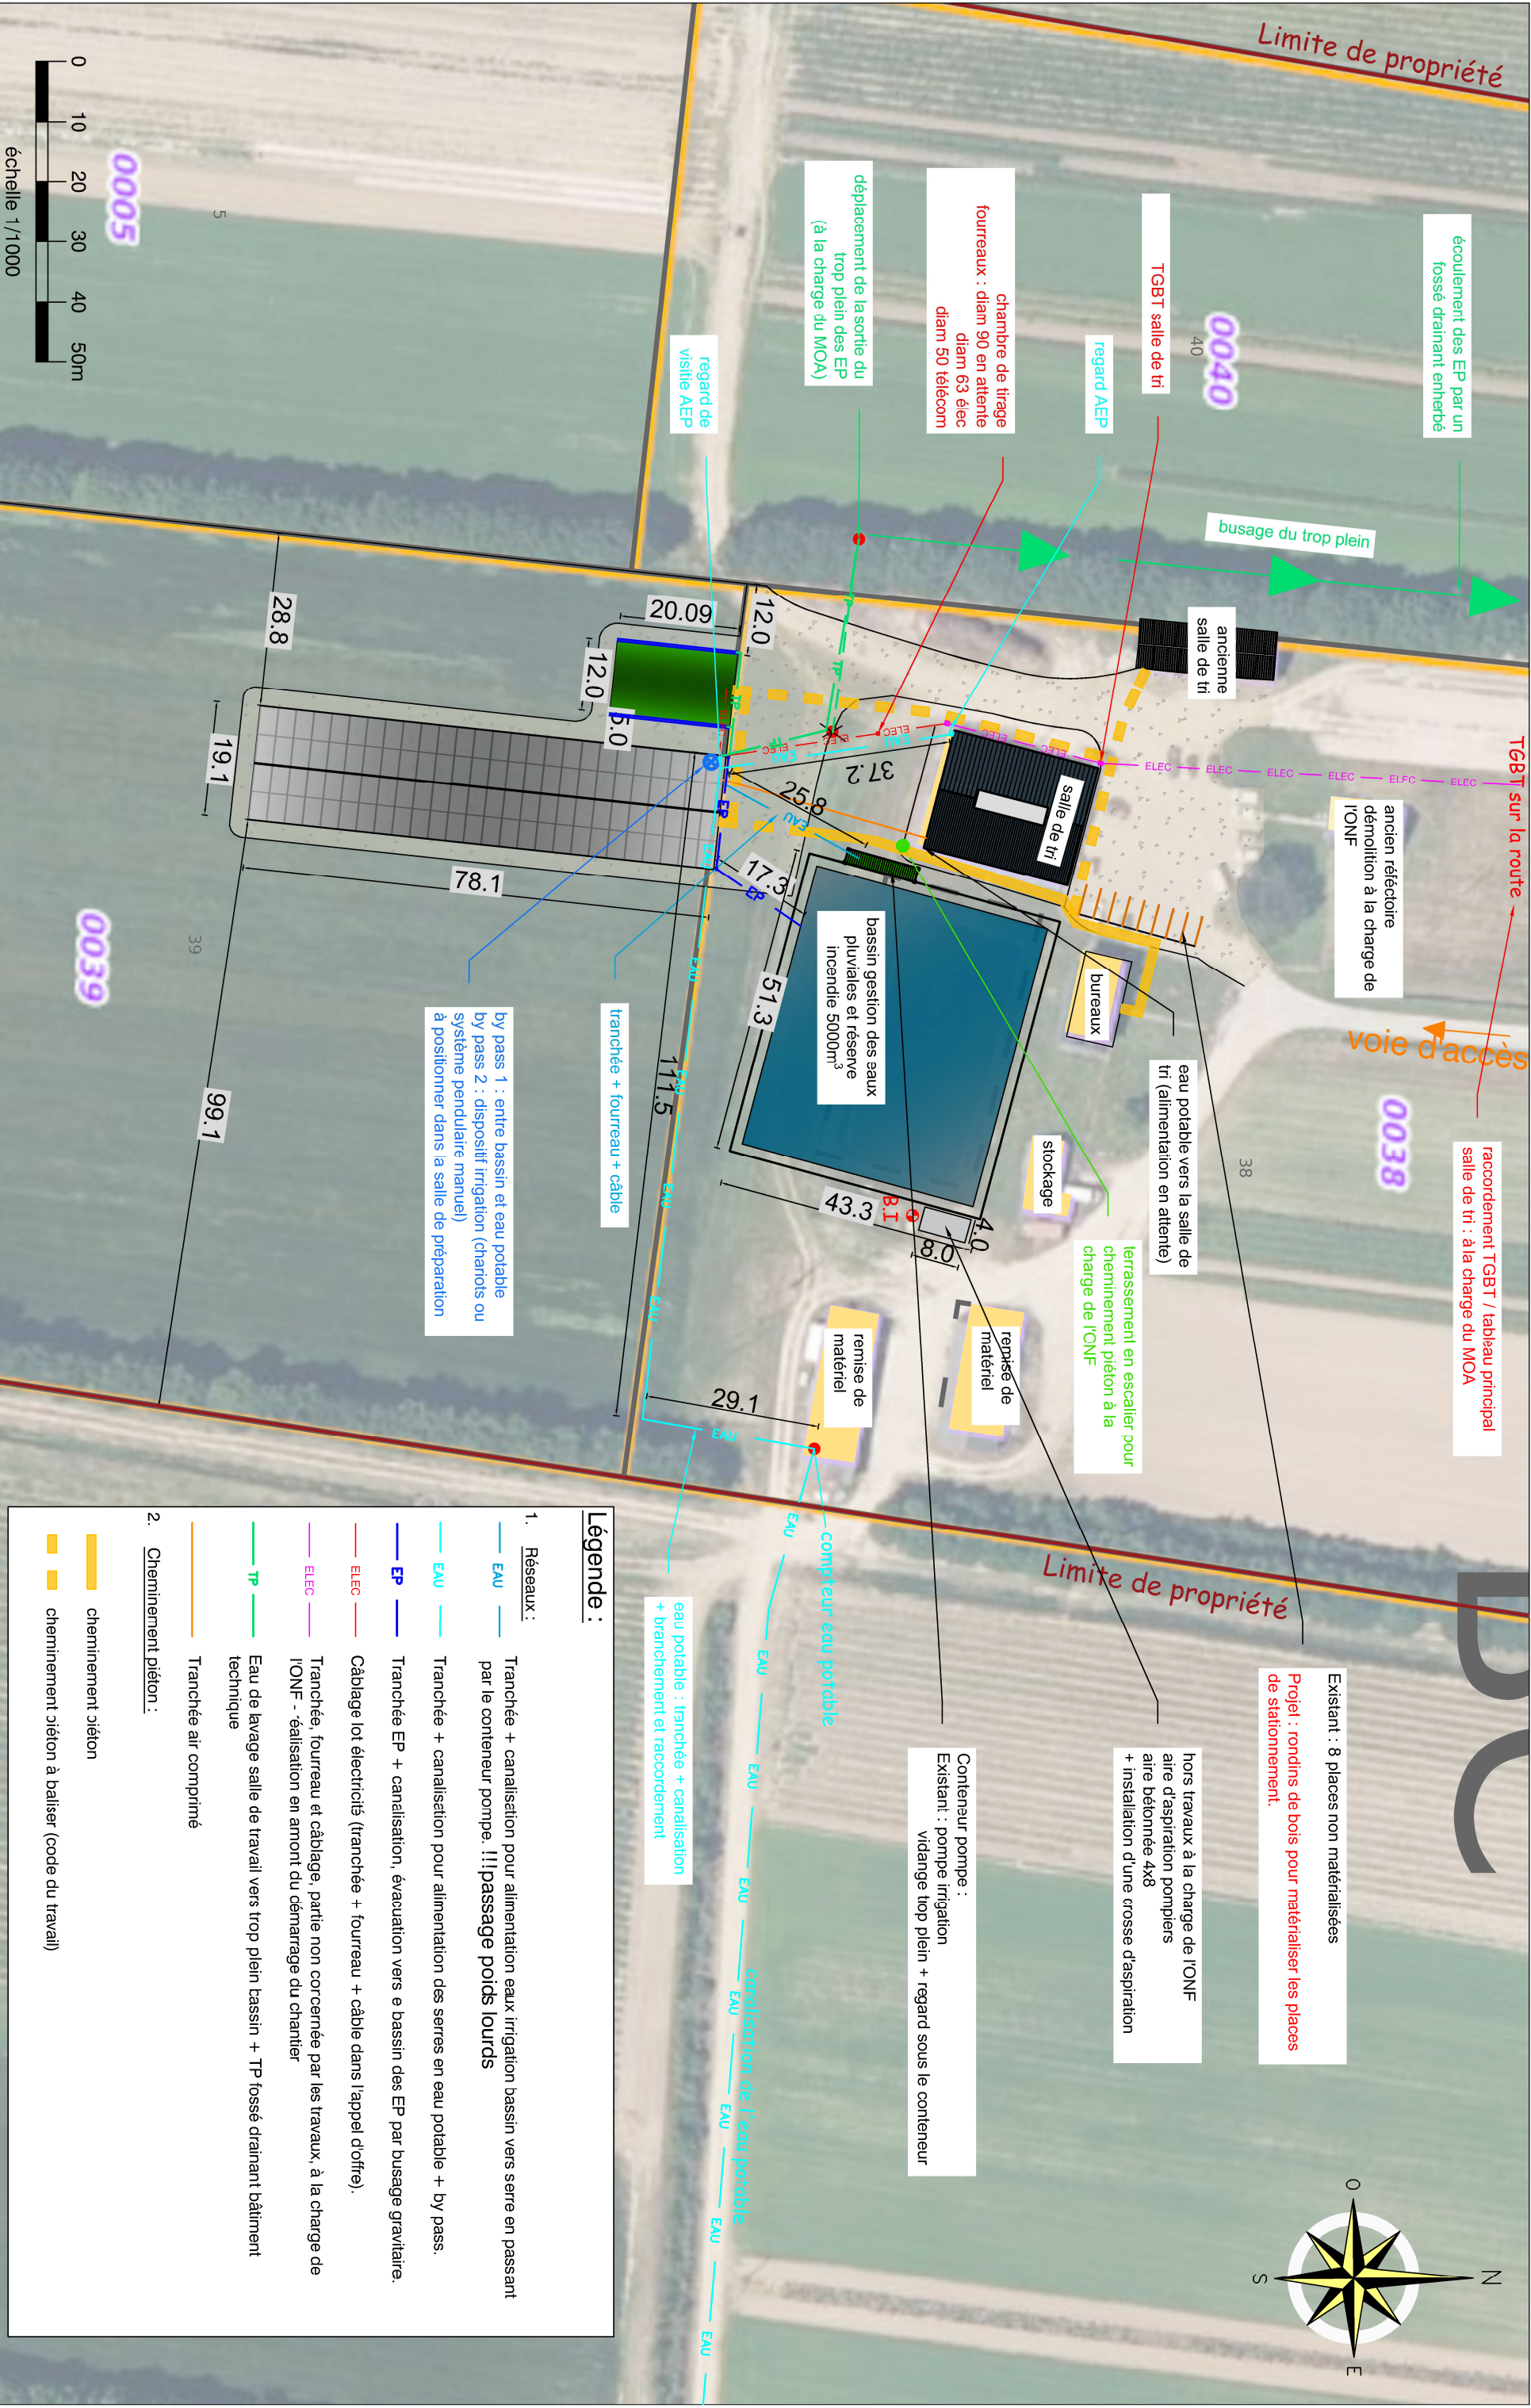

Département : SEINE-MARITIME - 76		CONSTRUCTION DE DEUX SERRES HORTICOLES ET D'UN BÂTIMENT TECHNIQUE					dessiné par	MLB	DVA : 17/06/2026	Dossier N° 26.PC.013	Indice n° 1	PHASE DCE	
CES PLANS SONT DESTINÉS AU DOSSIER DE CONSULTATION DES ENTREPRISES		Pétitionnaire Adresse	Office National des Forêts Route Forestière de Muchedent 76950 Les Grandes Ventes 06.16.30.73.76	Maîtres d'Oeuvres		SARL d'Architecture François Colombier 1917 route de la Muette, lsneauville 02.35.33.58.43	ATELIER 110, Adèle Bourg 1785 rue de la haie, Bois-Guillaume 06.03.58.33.43 atelier@atelier-110.com		PLAN DE MASSE RÉSEAUX				2a
Maître d'Ouvrage		Tel											

SERRES HORTICOLES + BÂTIMENT TECHNIQUE

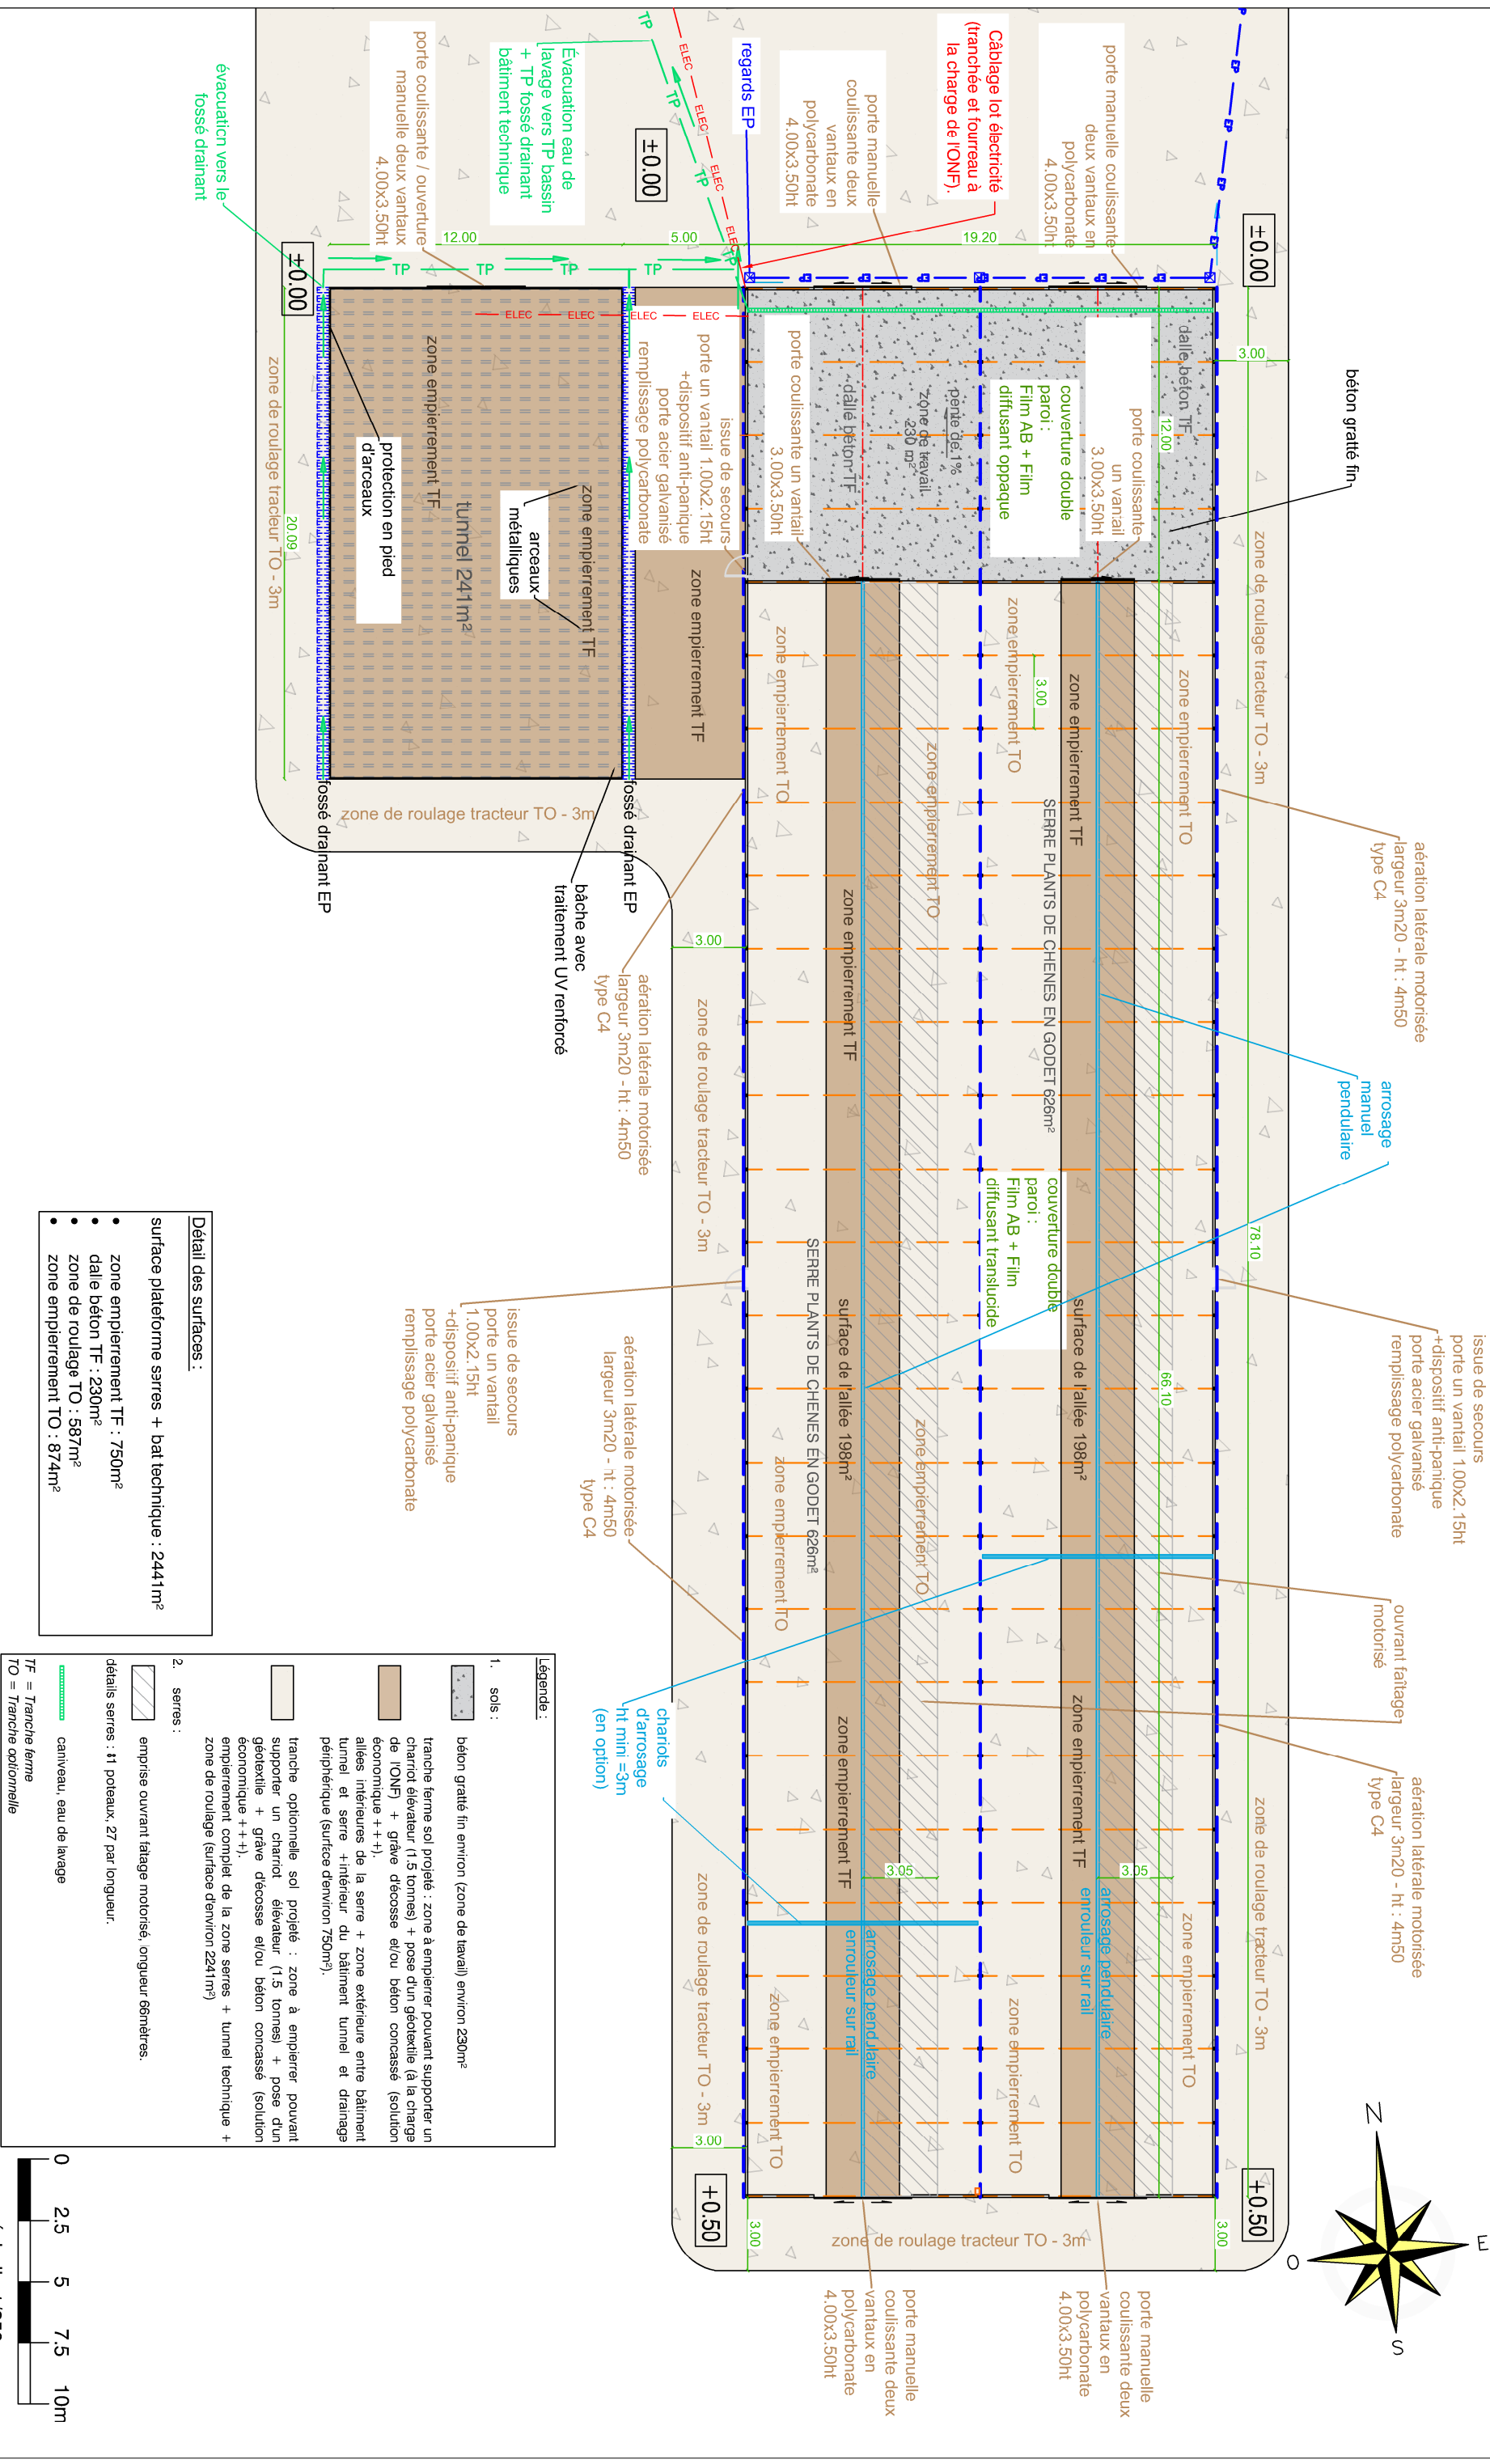

échelle 1/250

Département : SEINE-MARITIME - 76

CES PLANS SONT DESTINÉS AU DOSSIER
DE CONSULTATION DES ENTREPRISES

Maître d'Ouvrage

Pétitionnaire
Adresse

Office National des Forêts
Route Forestière de Muchedent
76950 Les Grandes Ventes

Tei

06.16.30.73.76

Maîtres d'Oeuvres

SARL d'Architecture François Color
1917 route de la Muette, Isneauville

colombier.francois@gmail.com

ATELIER 110, Adèle Bourg
1785 rue de la haie, Bois-Guillaume

atelier@atelier-110.com

dessiné par MLB

Bourc

Guillaume

DVA :
7/06/2026

Dossier N°
26.PC.013

Indice n°
1


PHASE DCE

VUE EN PLAN


terrassament et construction

We

SERRES HORTICOLES + BÂTIMENT TECHNIQUE

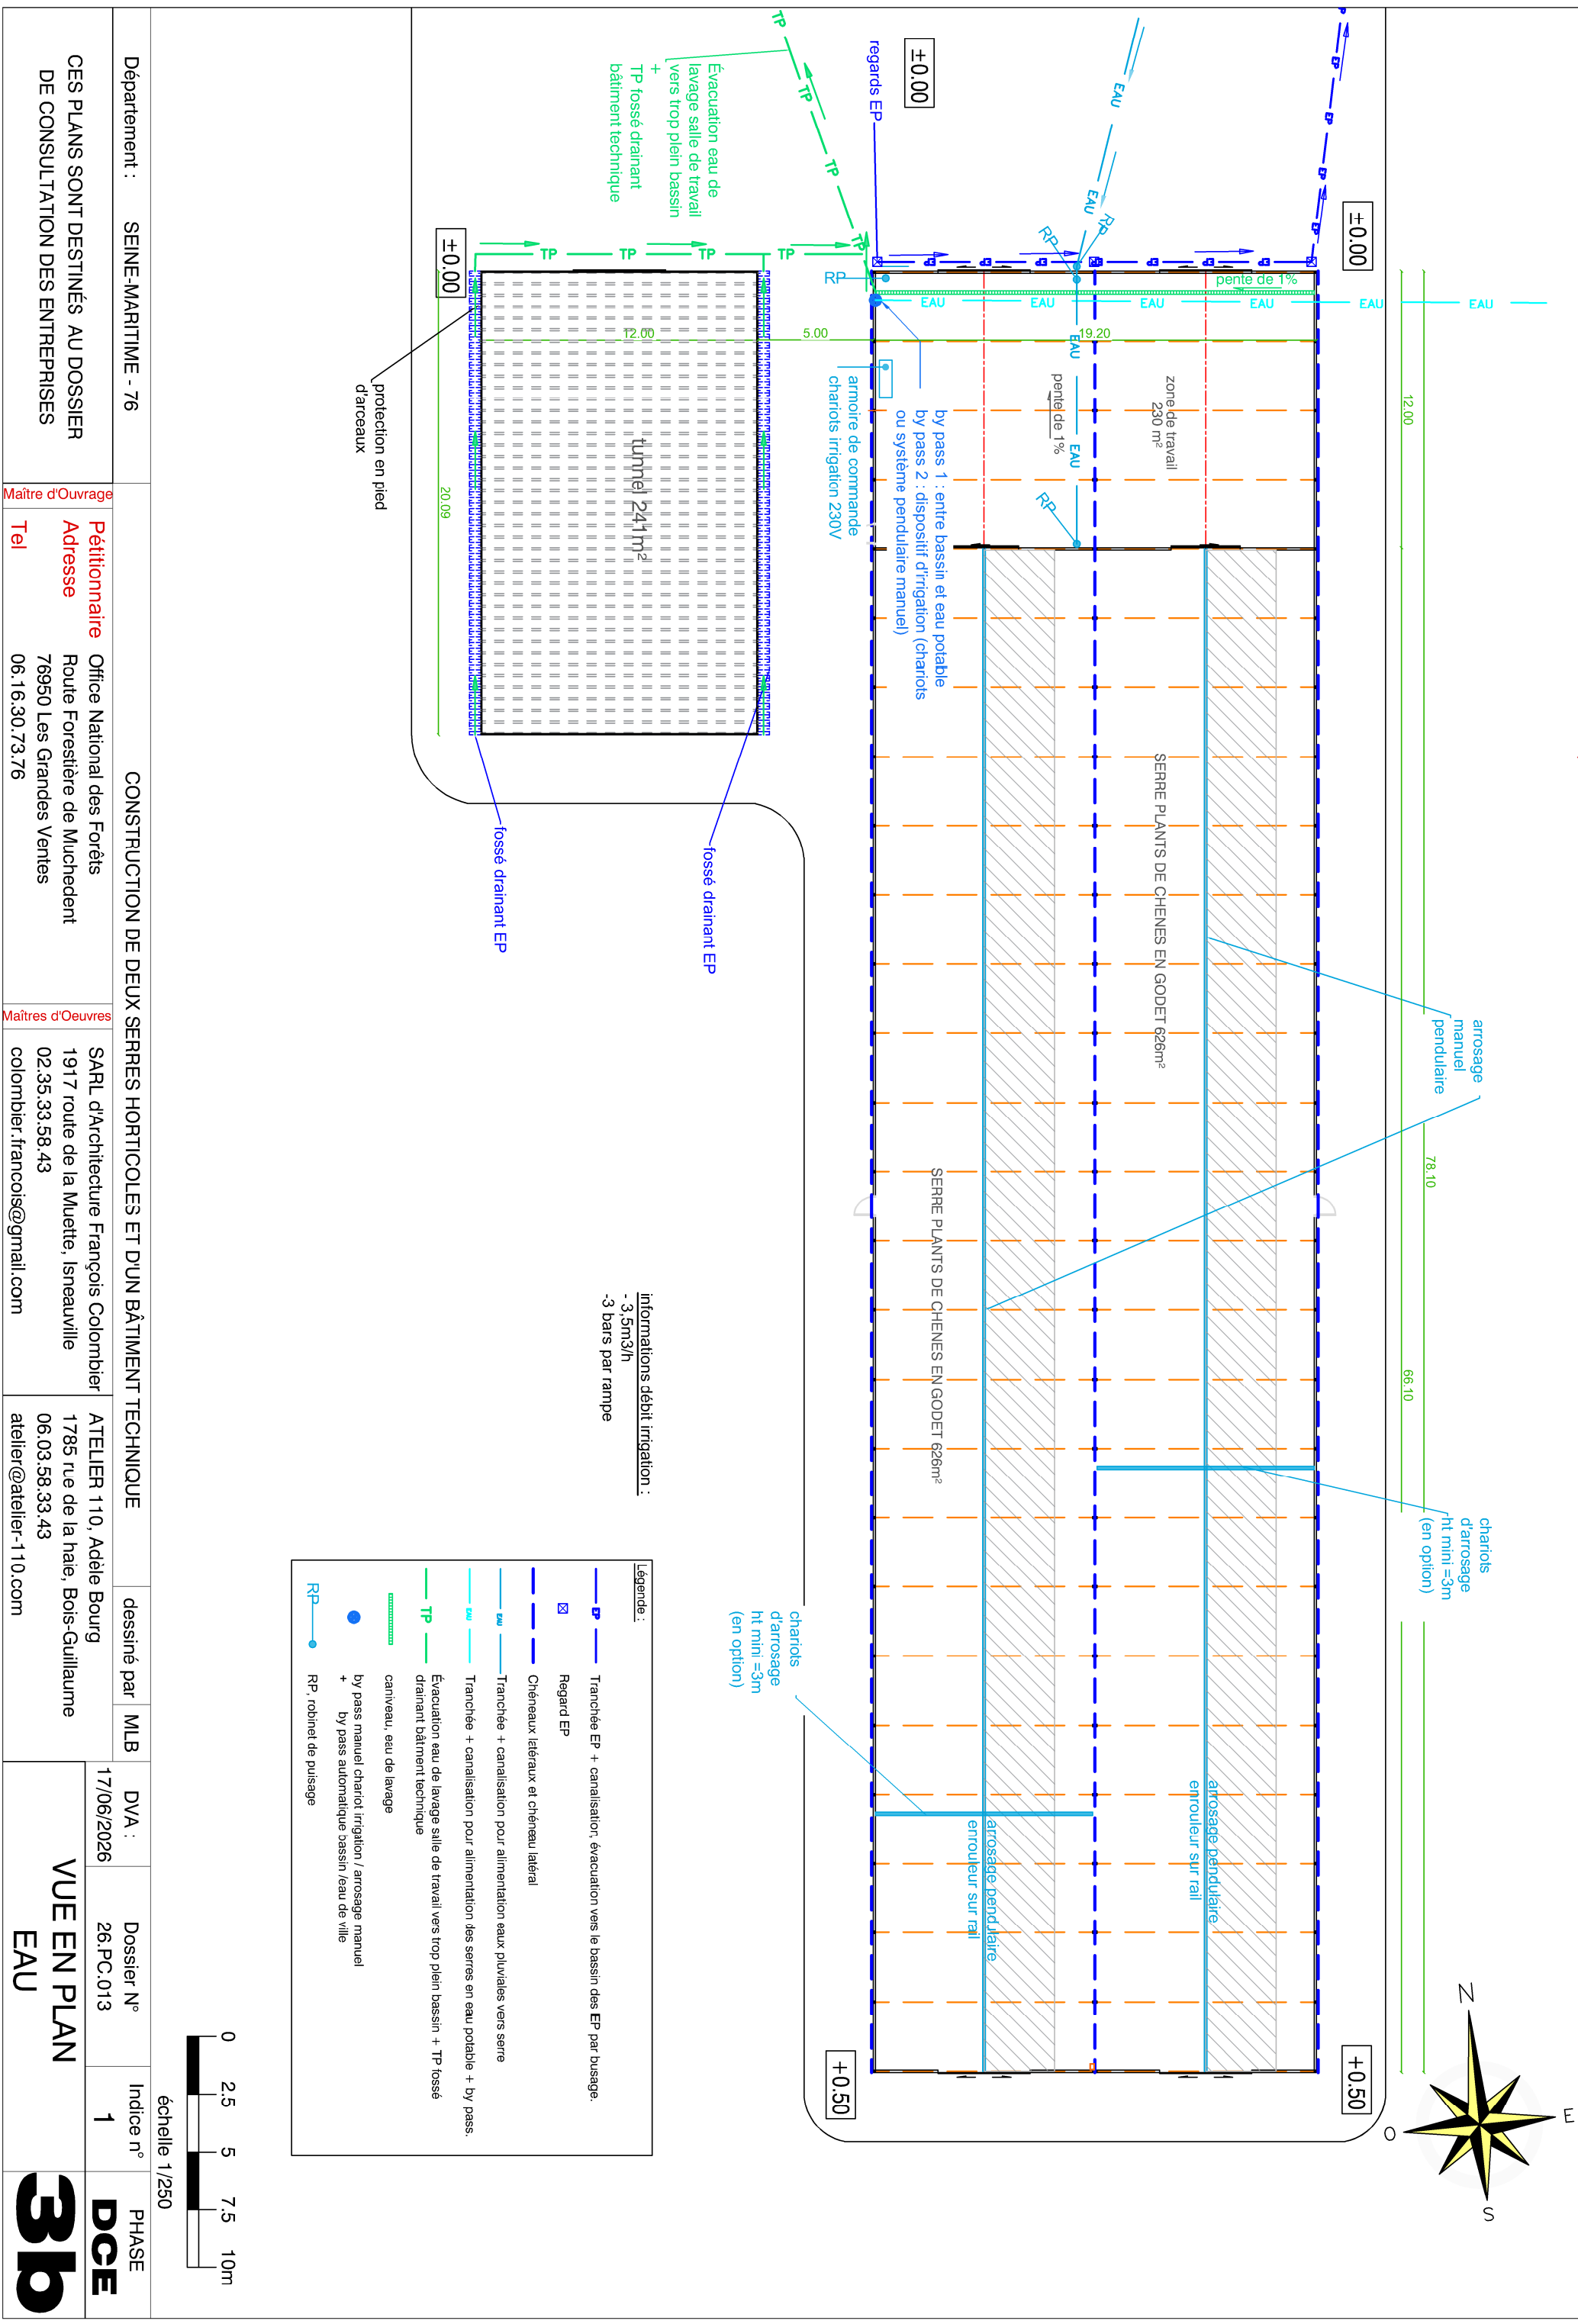

SERRES HORTICOLES + BÂTIMENT TECHNIQUE

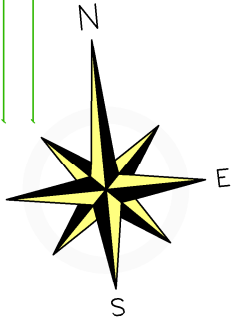

12.00

78.10


66.10

0

±0.00

CHAUF

+0.50

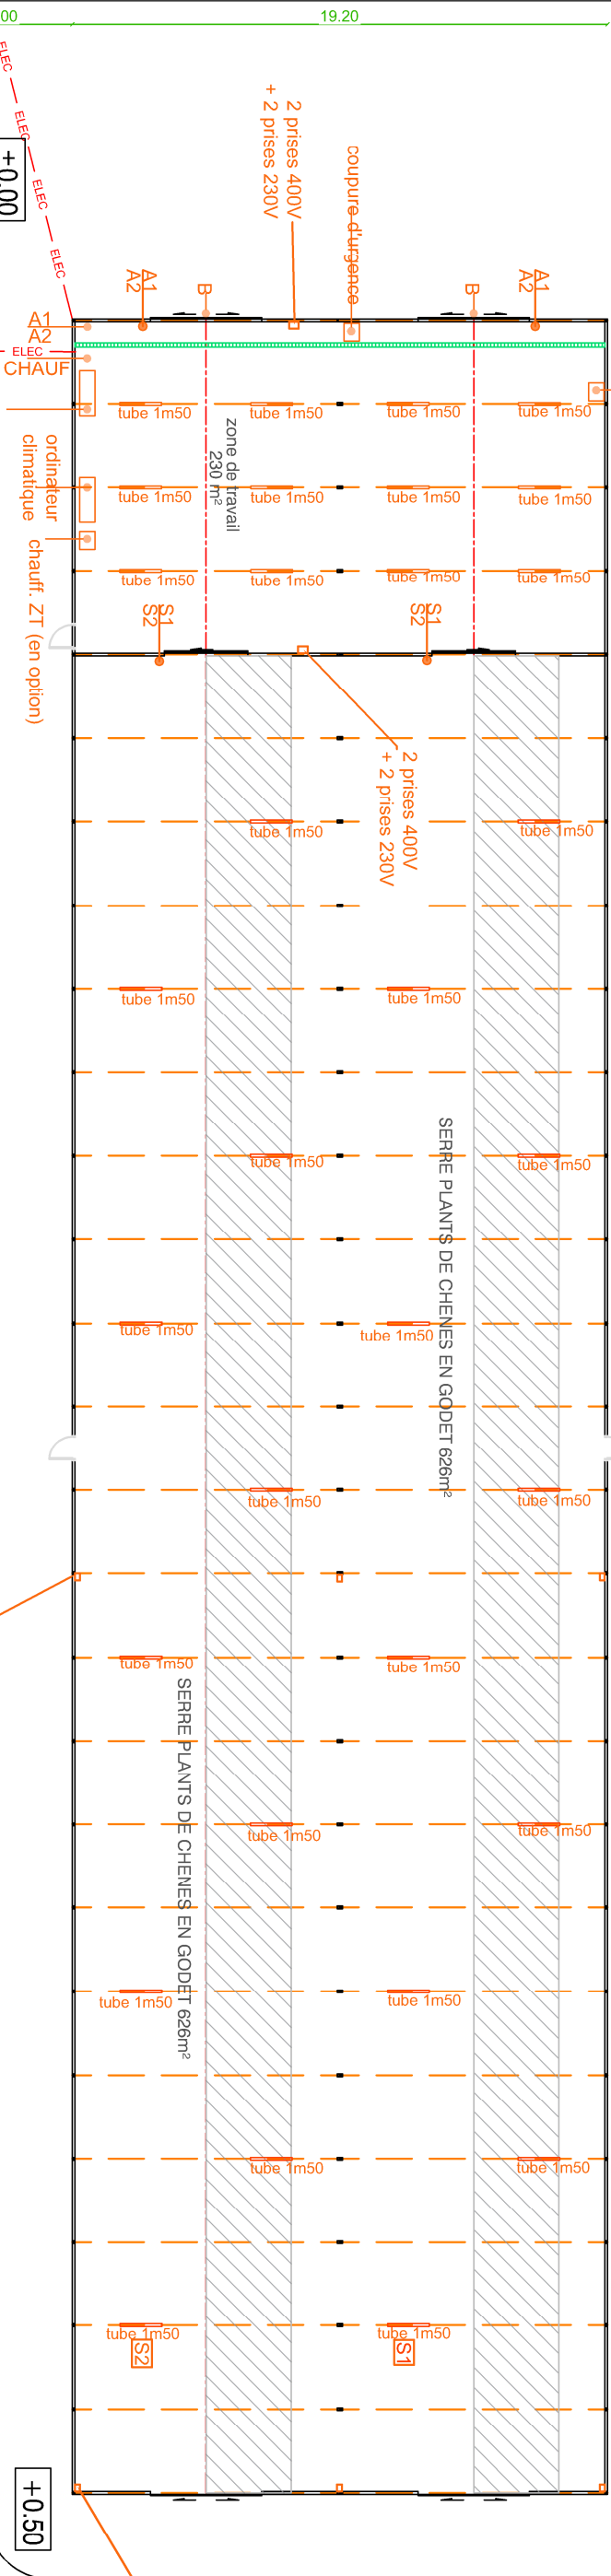

PC appoint 3 unités
intérieur serre
(en option)

PC appoint 3 unités
intérieur serre
(en option)

12.00

5.00

19.20

±0.00

4 prises 230V
étanches

B

ELEC

ELEC

ELEC

±0.00

20.09

fossé drainant EP

Tableau ELEC secondaire

raccordement tableau principal salle de tri

ELEC

ELEC

Tel

06.16.30.73.76

Maîtres d'Oeuvres

colombier.francois@gmail.com

atelier@atelier-110.com

Légende :

Toutes es alimentations électriques doivent être à hauteur d'homme (1m20/1m30).

Installation chantier : triphasé 380 + neutre + terre

— ELEC — Câblage lot électricité (tranchée et burreau à la charge de l'ONF).

A1 et A2 : éclairage zone de travail, commande ON/OFF zone de travail dissociée

zone de travail réglables LED 150cm : 2x6 tubes

S1 et S2 : éclairage zone serres, commande ON/OFF zone serre 1 et zone serre 2 dissociée

zone serres réglables LED 150cm : 2x10 tubes

projecteur extérieur sur détecteur de mouvement

2 situés sur façade nord partie zone de travail

1 situé sur façade nord bâtiment tunnel

soufflant industriel (en option)

CHAUF

CHAUF

CHAUF

CHAUF

CHAUF

Département : SEINE-MARITIME - 76

CONSTRUCTION DE DEUX SERRES HORTICOLES ET D'UN BÂTIMENT TECHNIQUE

dessiné par

MLB

DVA :

17/06/2026

Dossier N°

26.PC.013

Indice n°

1

PHASE

DCE

CES PLANS SONT DESTINÉS AU DOSSIER
DE CONSULTATION DES ENTREPRISES

Maître d'Ouvrage

Tel

06.16.30.73.76

Maîtres d'Oeuvres

colombier.francois@gmail.com

atelier@atelier-110.com

17/06/2026

Dossier N°

26.PC.013

Indice n°


1

PHASE

DCE

VUE EN PLAN
électricité



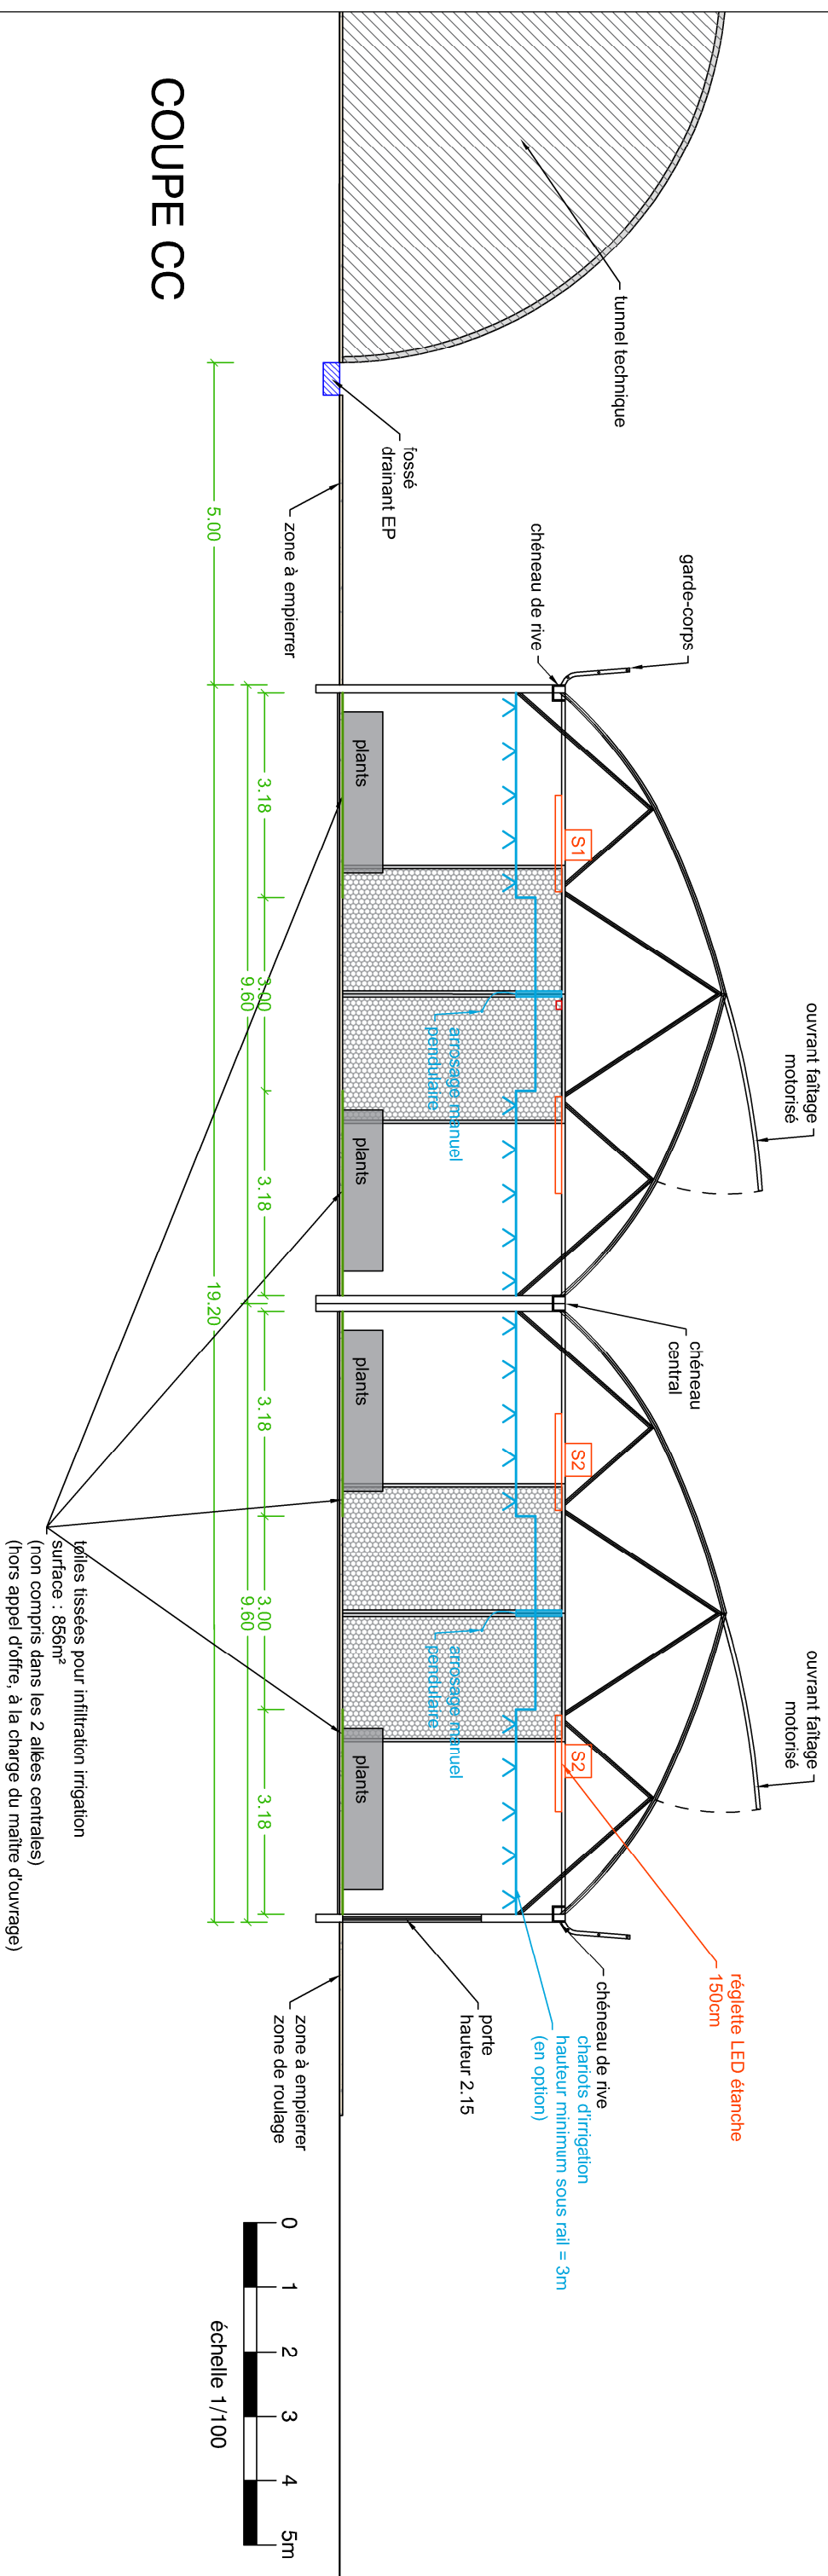

Département : SEINE-MARITIME - 76		CONSTRUCTION DE DEUX SERRES HORTICOLES ET D'UN BÂTIMENT TECHNIQUE			dessiné par	MLB	DVA :	Dossier N°	Indice n°	PHASE
CES PLANS SONT DESTINÉS AU DOSSIER DE CONSULTATION DES ENTREPRISES		Pétitionnaire	Office National des Forêts	SARL d'Architecture François Colombier	ATELIER 110, Adèle Bourg		17/06/2026	26.PC.013	1	DCE
Adresse			Route Forestière de Muchedent	1917 route de la Muette, Isneauville	1785 rue de la haie, Bois-Guillaume		COUPE			4
Tel			76950 Les Grandes Ventes	02.35.33.58.43	06.03.58.33.43					
Maître d'Ouvrage		Maîtres d'Oeuvres			colombier.francois@gmail.com	atelier@atelier-110.com				