

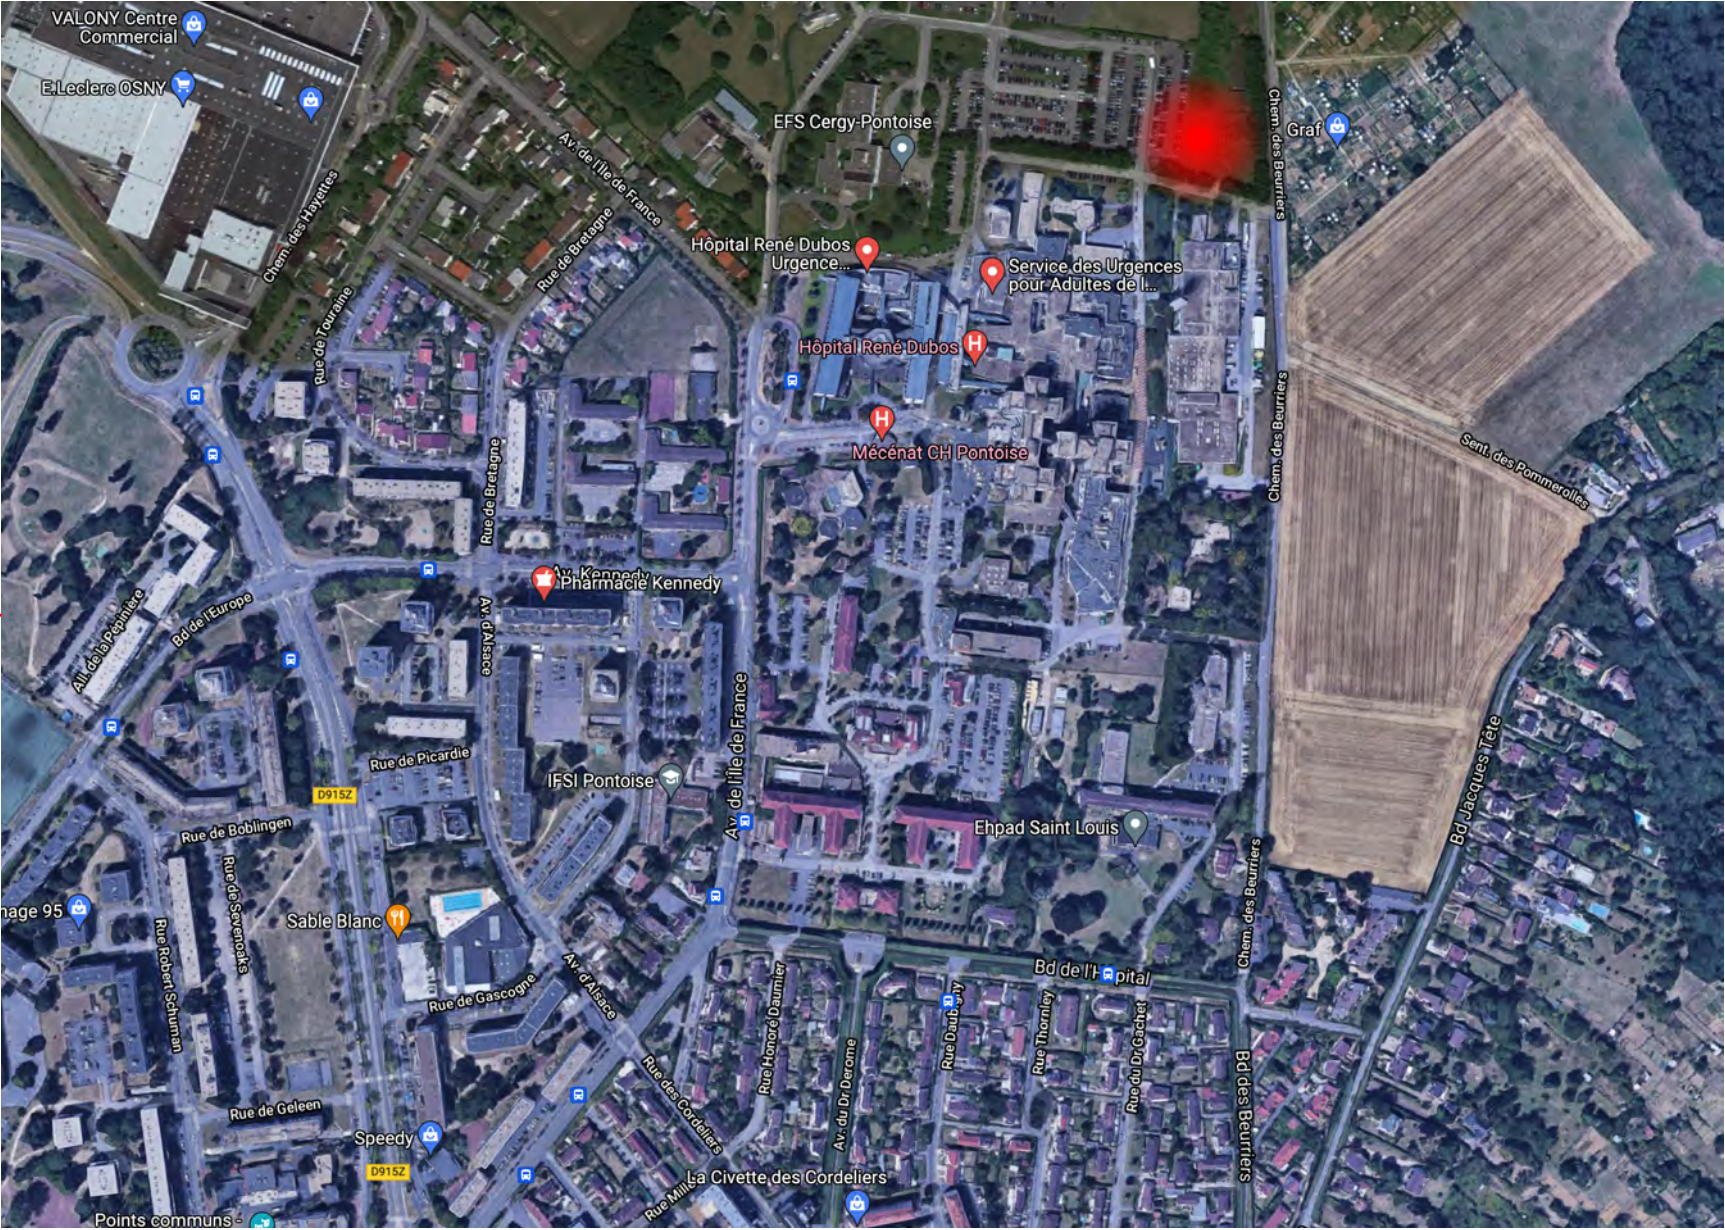


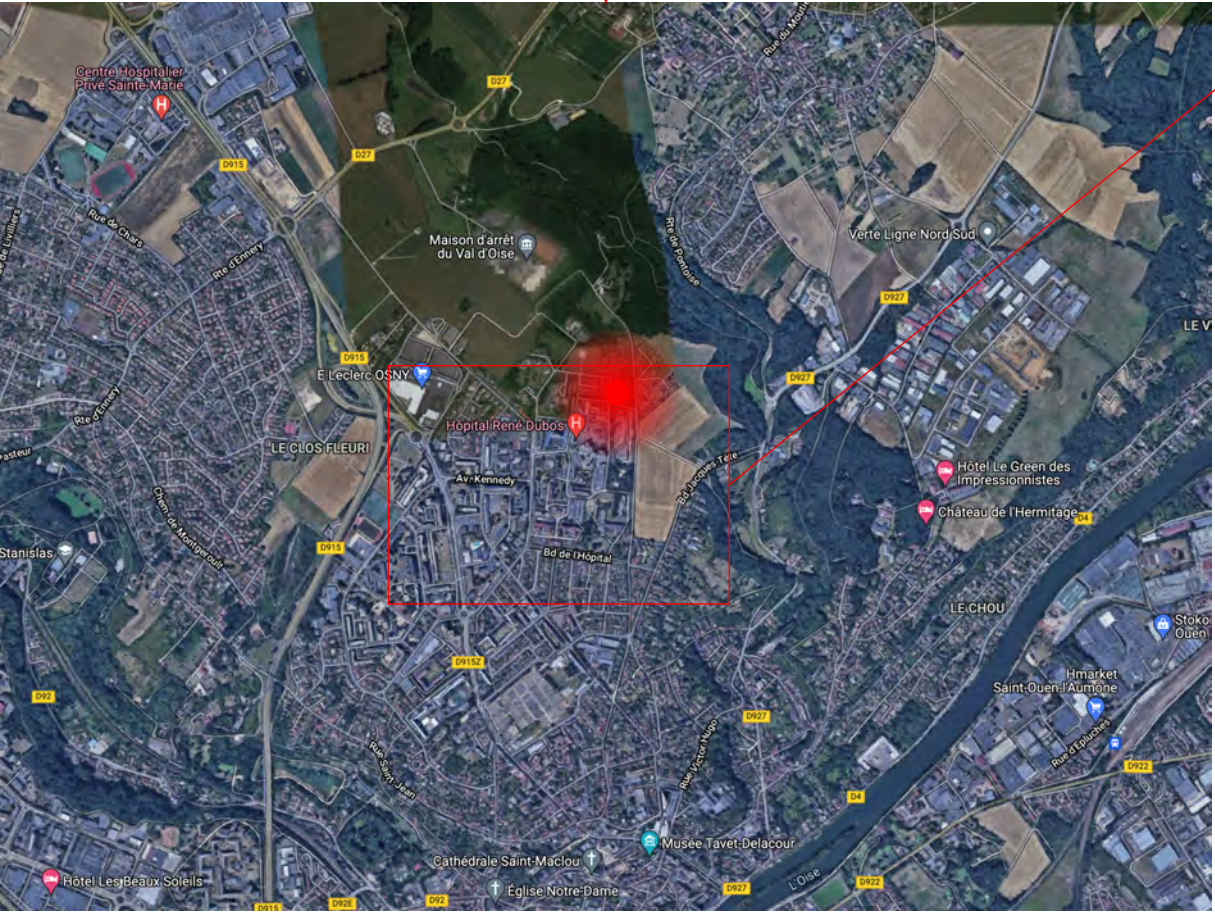

Maitre d'ouvrage :
Hôpital NOVO
Nord Ouest Val-d'Oise

Hôpital Rene Dubos de Pontoise
6, Avenue de l'Ile de France
95000 PONTOISE

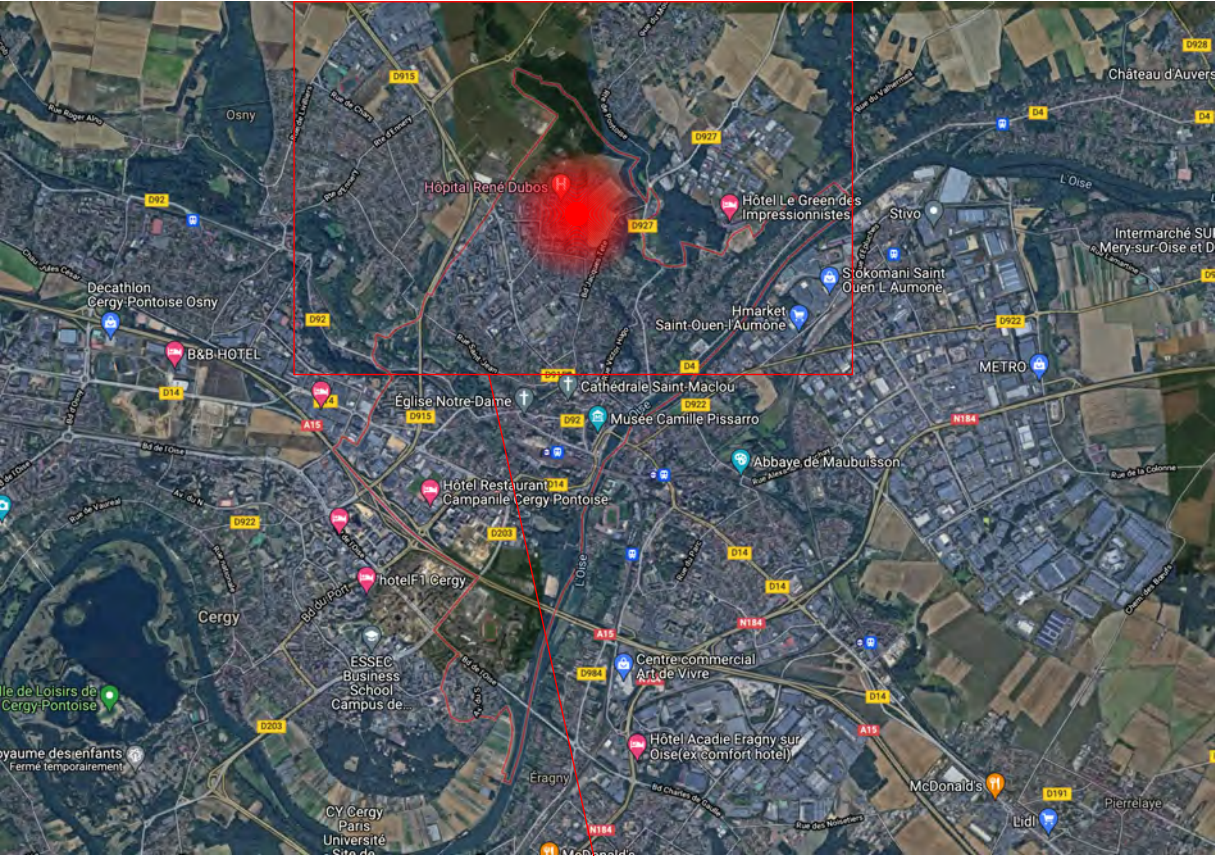

Sécurisation Electrique du CHRD :
Création d'un bâtiment centrale d'énergie

PC1

PLAN DE SITUATION

Maitrise d'oeuvre :



BEARCHI
22, Rue du Bourg, DAMPSMESNIL 27630 VEXIN-SUR-EPTE
TEL : 06 38 68 75 57
Mail : contact.bearchi@gmail.com

cachet :


E.U.R.L. BeArch
22, Rue du Bourg DAMPSMESNIL
27630 VEXIN-SUR-EPTE
Tel : 06 38 68 75 57
Mail : contact.bearchi@gmail.com
Siret : 808.424.873.00020

PC

FORMAT A3

Echelle:

MARS 2023

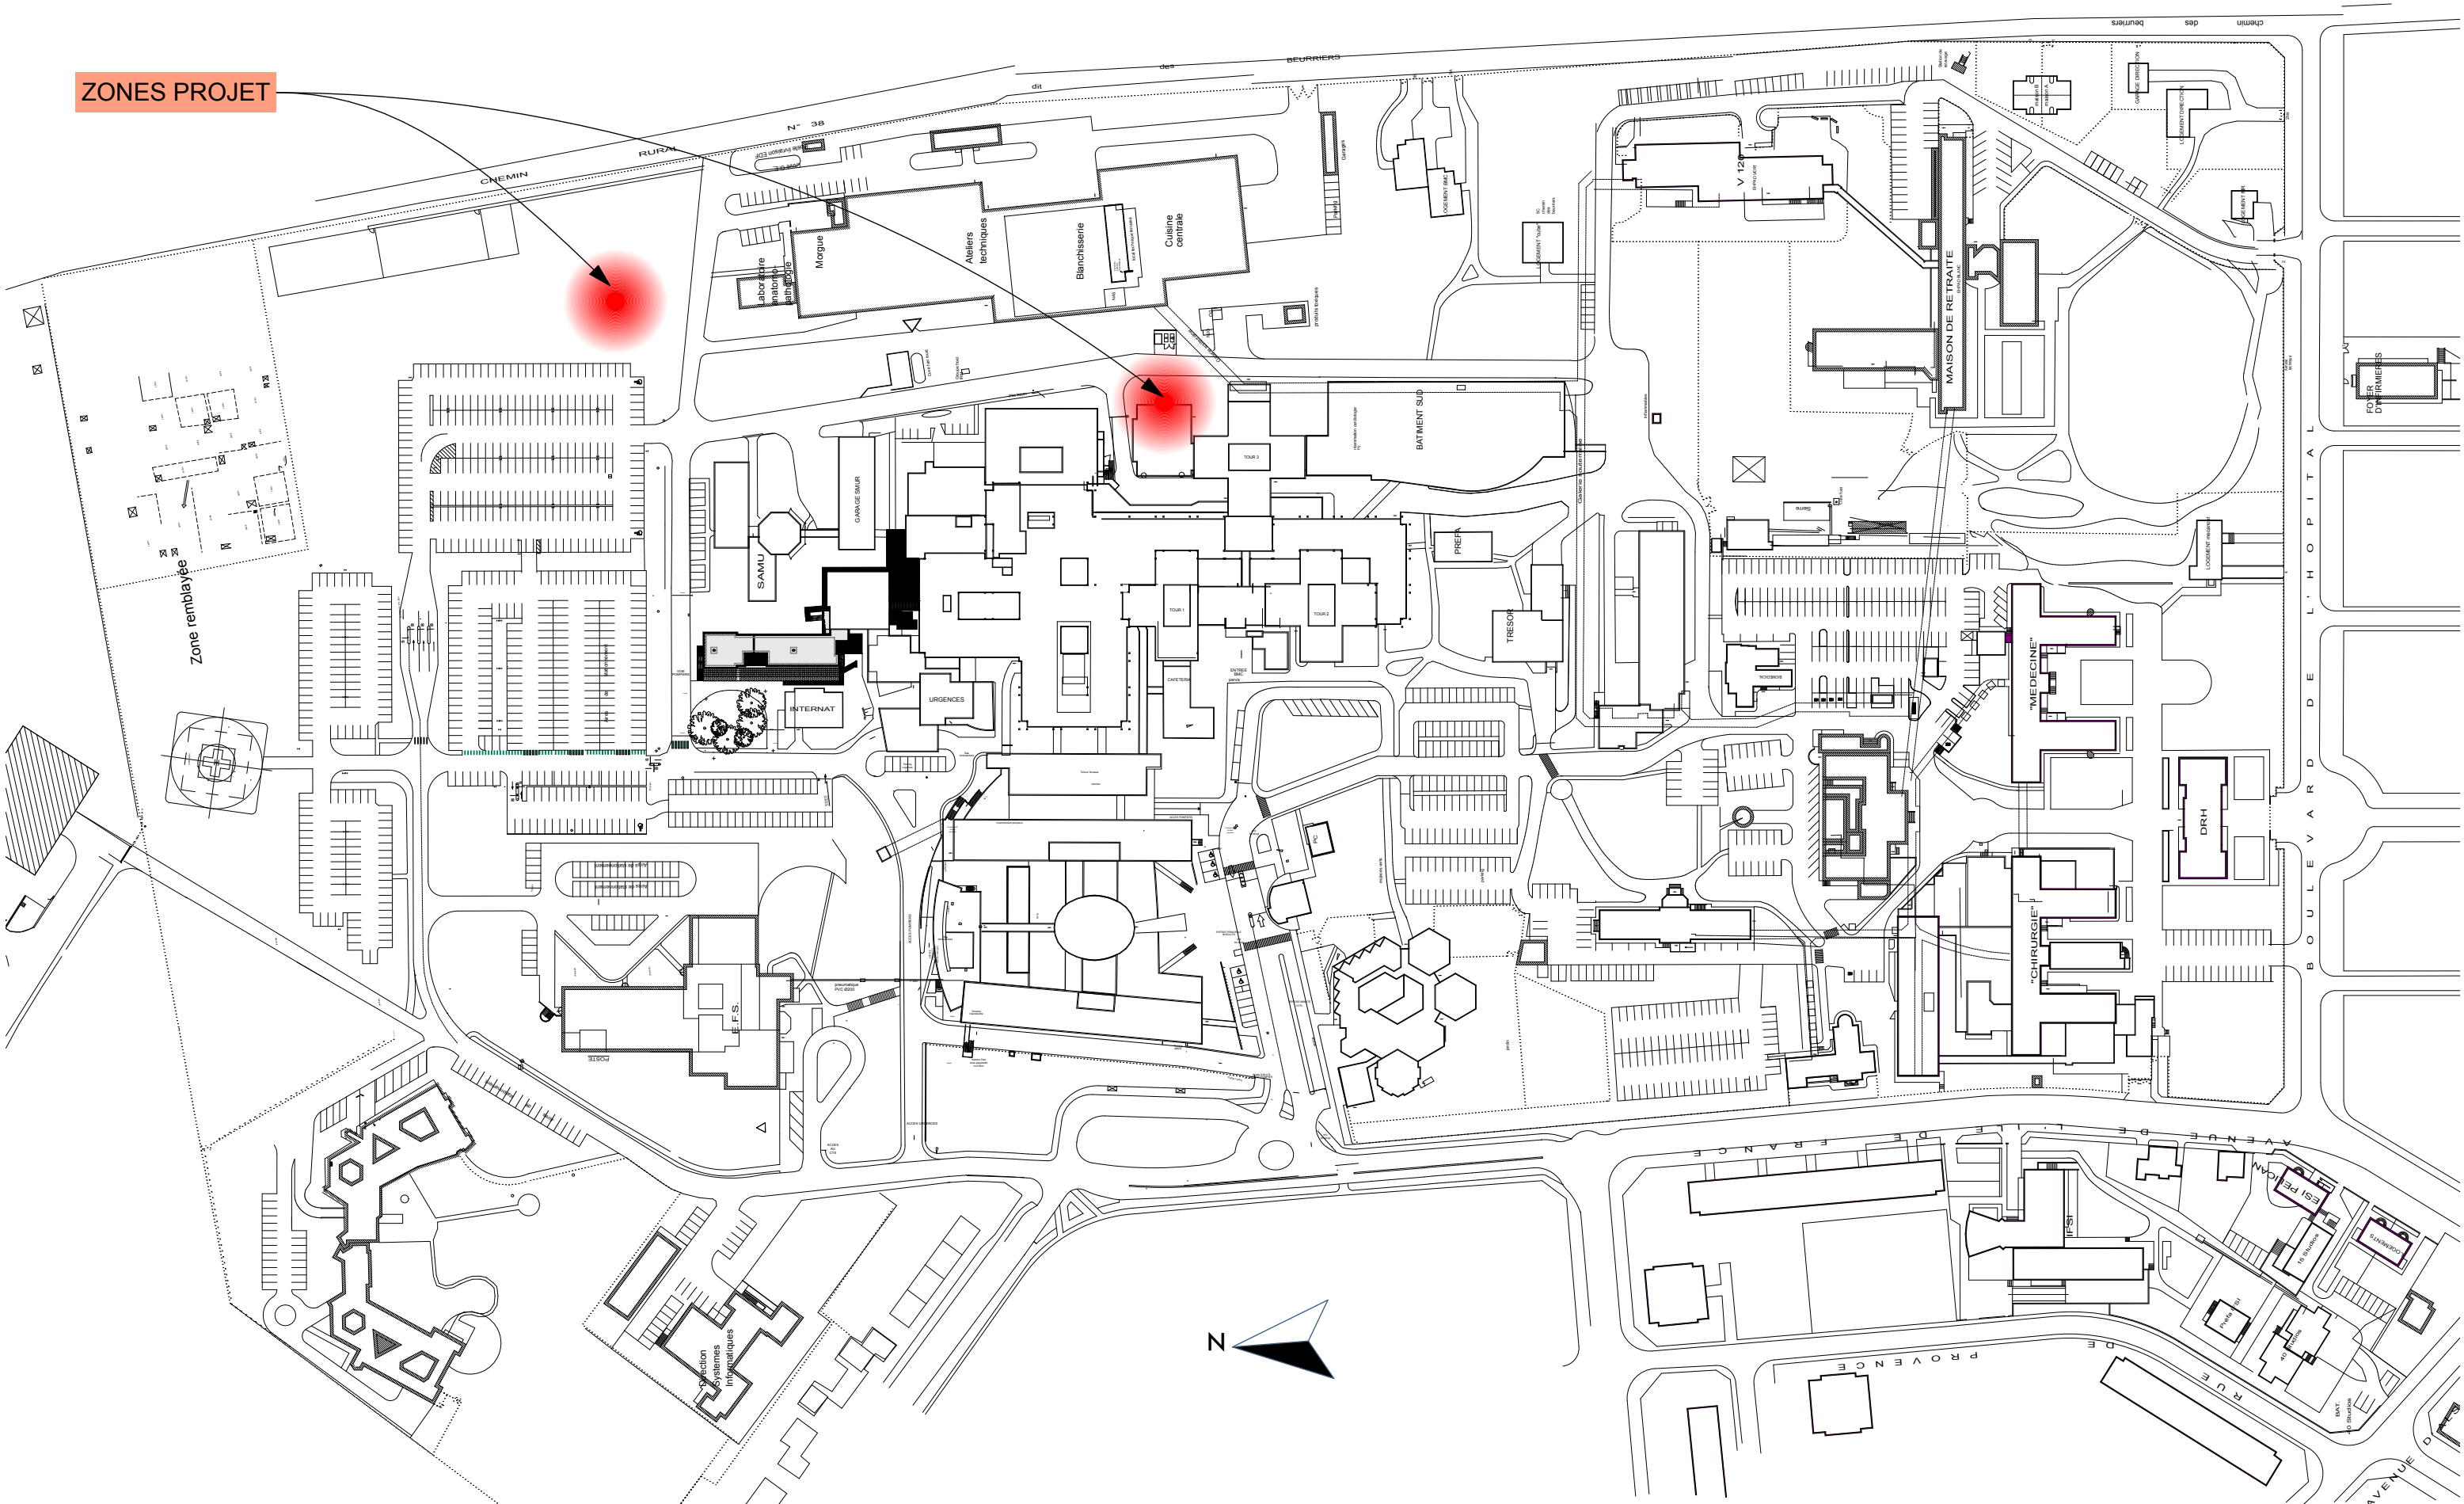

Maître d'ouvrage :

Hôpital NOVO
Nord Ouest Val-d'Oise

Hôpital Rene Dubos de Pontoise

6, Avenue de l'Ile de France
95000 PONTOISE



**Sécurisation Electrique du CHRD :
Création d'un bâtiment centrale d'énergie**

PC2 PLAN DE MASSE

Maîtrise d'oeuvre :



BEARCHI
22, Rue du Bourg, DAMPSMESNIL 27630 VEXIN-SUR-EPTE
TEL : 06 38 68 75 57
Mail : contact.bearchi@gmail.com

cachet :



E.U.R.L. BeArch
22, Rue du Bourg DAMPSMESNIL
27630 VEXIN-SUR-EPTE
Tel : 06 38 68 75 57
Mail : contact.bearchi@gmail.com
Direct : 808.424.873.00020

PC

FORMAT A3

Echelle: **1:2000**

MARS 2023



Maitre d'ouvrage :

Hôpital NOVO
Nord Ouest Val-d'Oise

Hôpital Rene Dubos de Pontoise

6, Avenue de l'Ile de France
95000 PONTOISE



PC2

Sécurisation Electrique du CHRD :
Création d'un bâtiment centrale d'énergie

BATIMENT CENTRALE D'ENERGIE / PLAN DE MASSE
EXISTANT

Maitrise d'oeuvre :


ARNAUD BIGNI ARCHITECTE H.M.O.N.P.

BEARCHI
22, Rue du Bourg, DAMPSMESNIL 27630 VEXIN-SUR-EPTE
TEL : 06 38 68 75 57
Mail : contact.bearchi@gmail.com

cachet :

E.U.R.L. BeArch

22, Rue du Bourg DAMPSMESNIL
27630 VEXIN-SUR-EPTE
Tel : 06 38 68 75 57
Mail : contact.bearchi@gmail.com
Direct : 808.424.873.00020

PC

FORMAT A3

Echelle: 1:500

MARS 2023



Maître d'ouvrage :

Groupement Hospitalier de Territoire
Nord Ouest Vexin Val-d'Oise

Hôpital Rene Dubos de Pontoise

6, Avenue de l'Ile de France
95000 PONTOISE



**Sécurisation Electrique du CHRD :
Création d'un bâtiment centrale d'énergie**

PC2

**BATIMENT CENTRALE D'ENERGIE / PLAN DE MASSE
PROJET**

Maîtrise d'oeuvre :

BeArch
ARNAUD BIGNI ARCHITECTE H.M.O.P.

BEARCHI
22, Rue du Bourg, DAMPSMESNIL 27630 VEXIN-SUR-EPTE
TEL : 06 38 68 75 57
Mail : contact.bearchi@gmail.com


cachet :
E.U.R.L. BeArch
22, Rue du Bourg DAMPSMESNIL
27630 VEXIN-SUR-EPTE
Tel : 06 38 68 75 57
Mail : contact.bearchi@gmail.com
Direct : 808.424.873.00020

PC

FORMAT A3

Echelle: **1:500**

MARS 2023

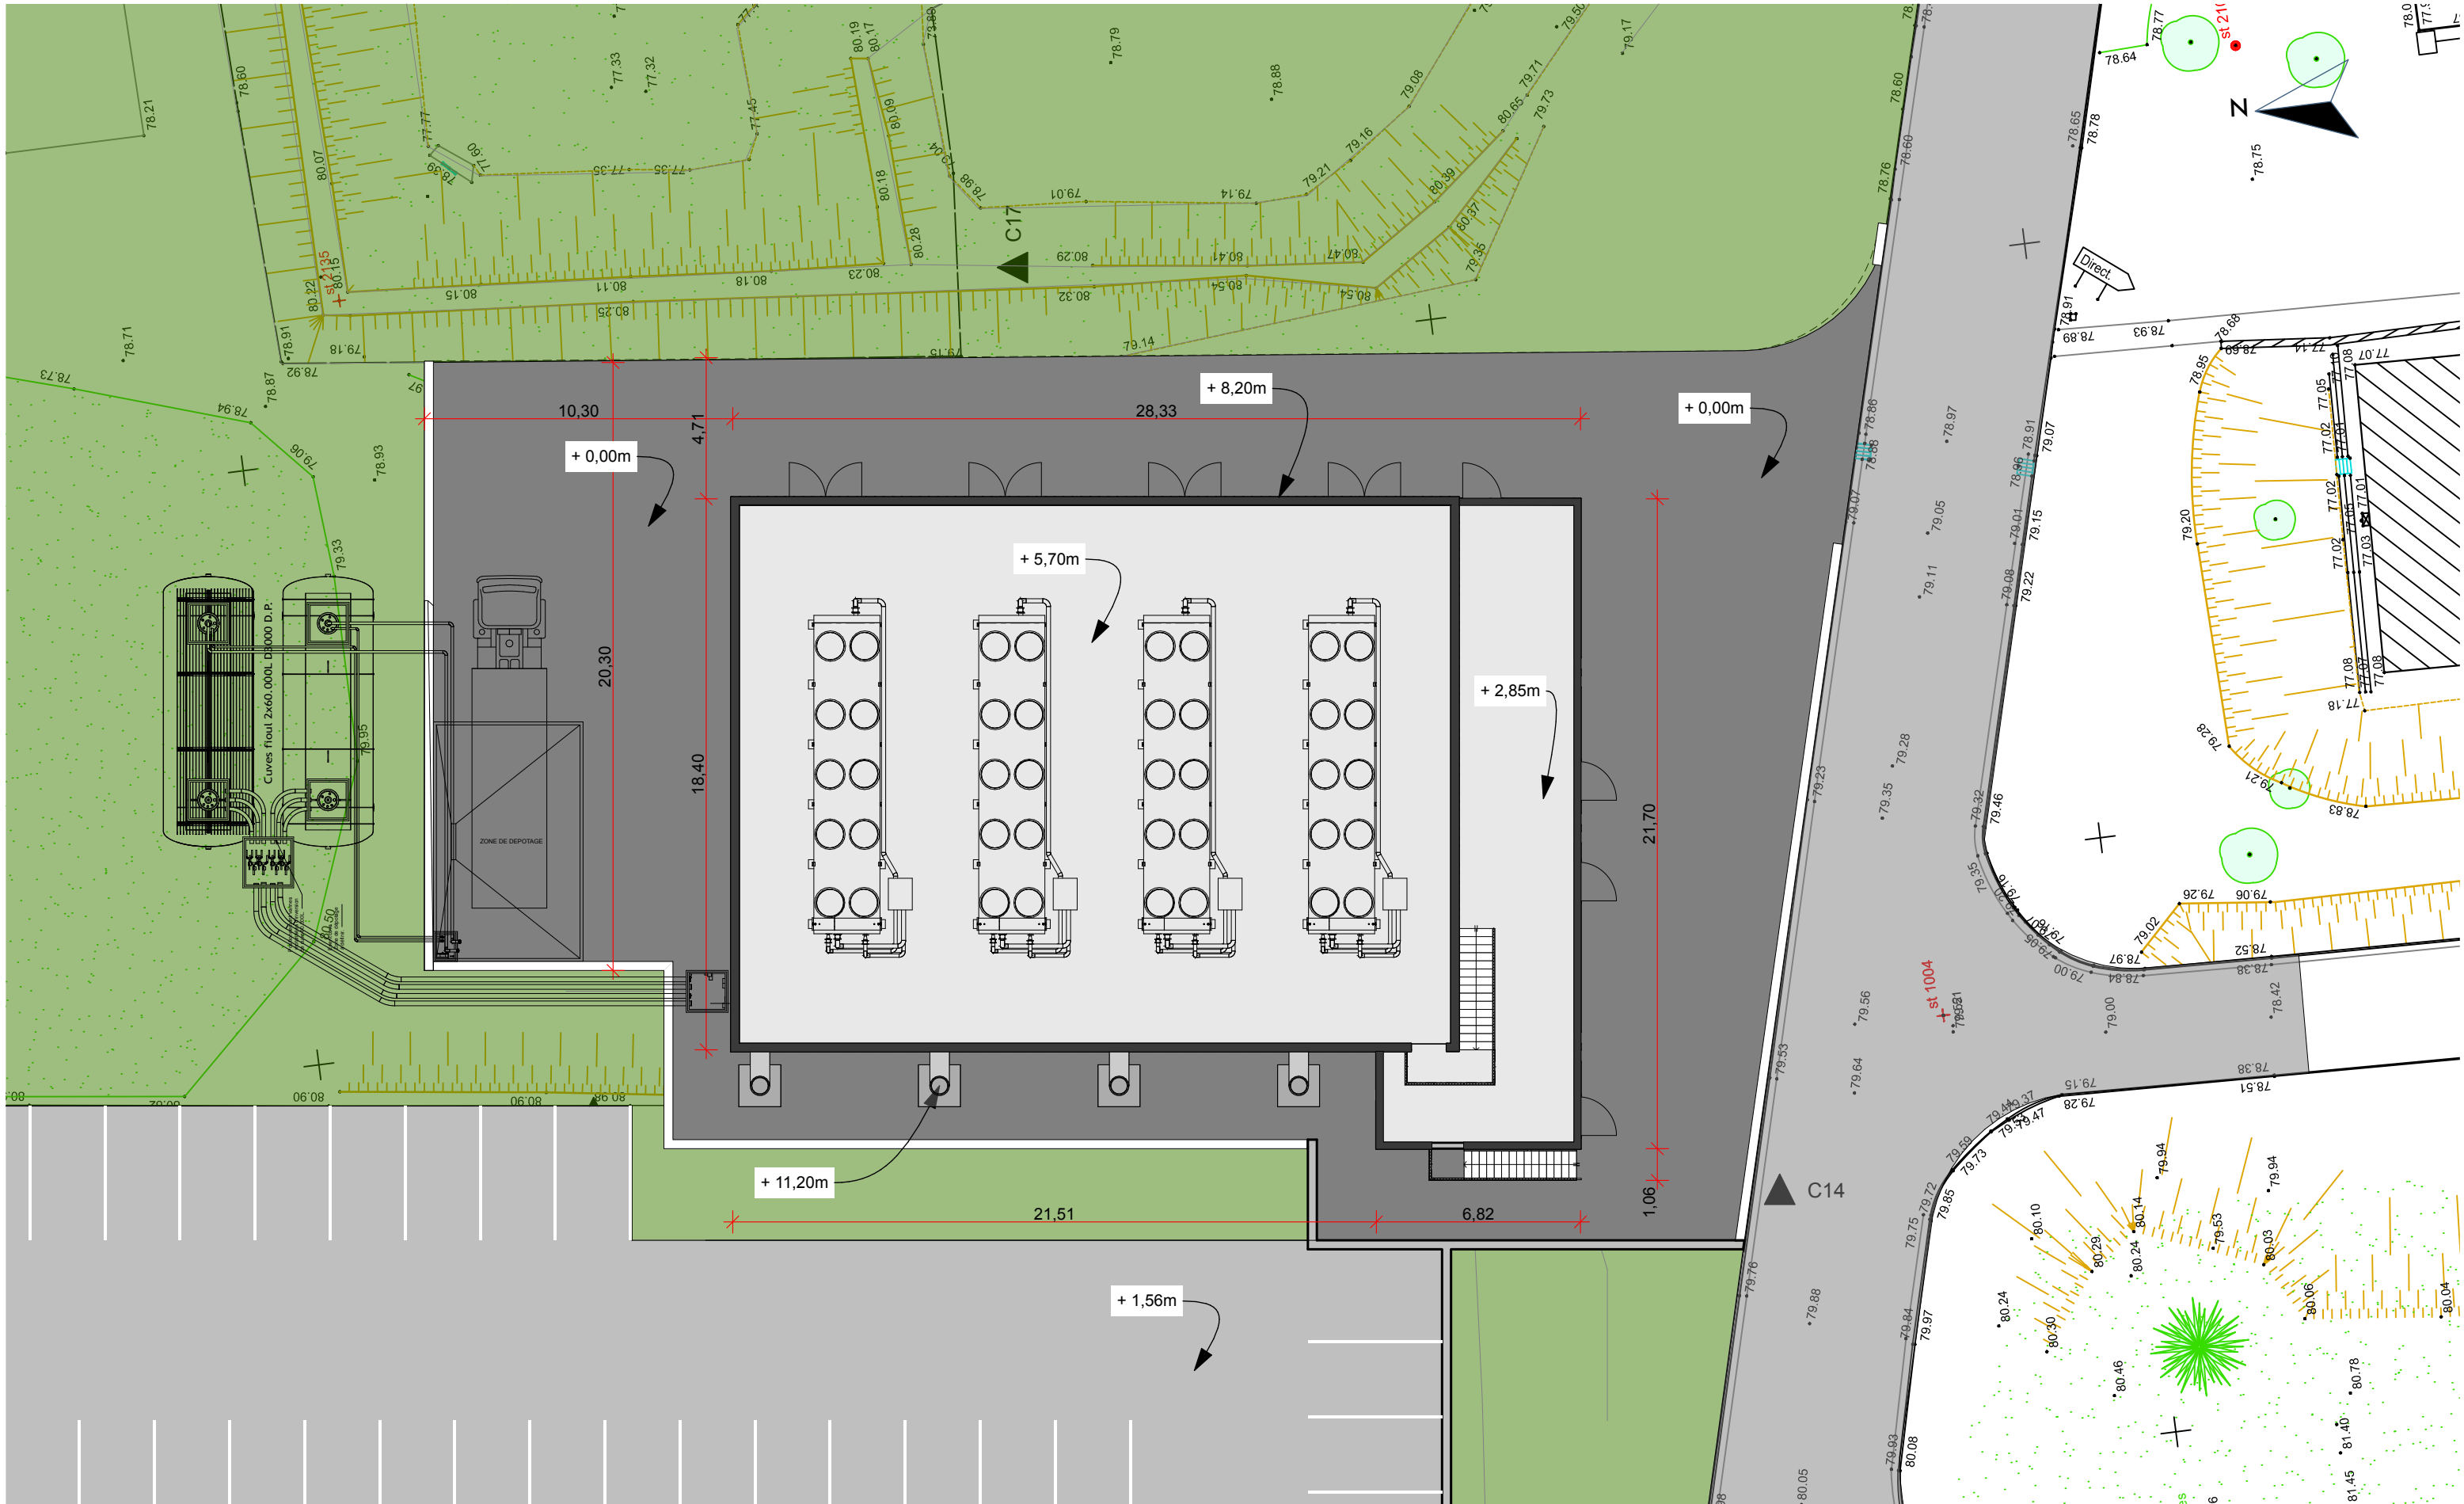

Maitre d'ouvrage :
Hôpital NOVO
Nord Ouest Val-d'Oise
Hôpital Rene Dubos de Pontoise
6, Avenue de l'Ile de France
95000 PONTOISE




**Sécurisation Electrique du CHRD :
Création d'un bâtiment centrale d'énergie**

PC2
**BATIMENT CENTRALE D'ENERGIE / PLAN DE MASSE
PROJET**

Maitrise d'oeuvre :
BeArch
ARNAUD BIGNI ARCHITECTE H.M.O.P.
BEARCHI
22, Rue du Bourg, DAMPSMESNIL 27630 VEXIN-SUR-EPTE
TEL : 06 38 68 75 57
Mail : contact.bearchi@gmail.com

cachet :
E.U.R.L. BeArch
22, Rue du Bourg DAMPSMESNIL
27630 VEXIN-SUR-EPTE
Tel : 06 38 68 75 57
Mail : contact.bearchi@gmail.com
Direct : 808.424.873.00020

PC
FORMAT A3
Echelle: **1:200**
MARS 2023

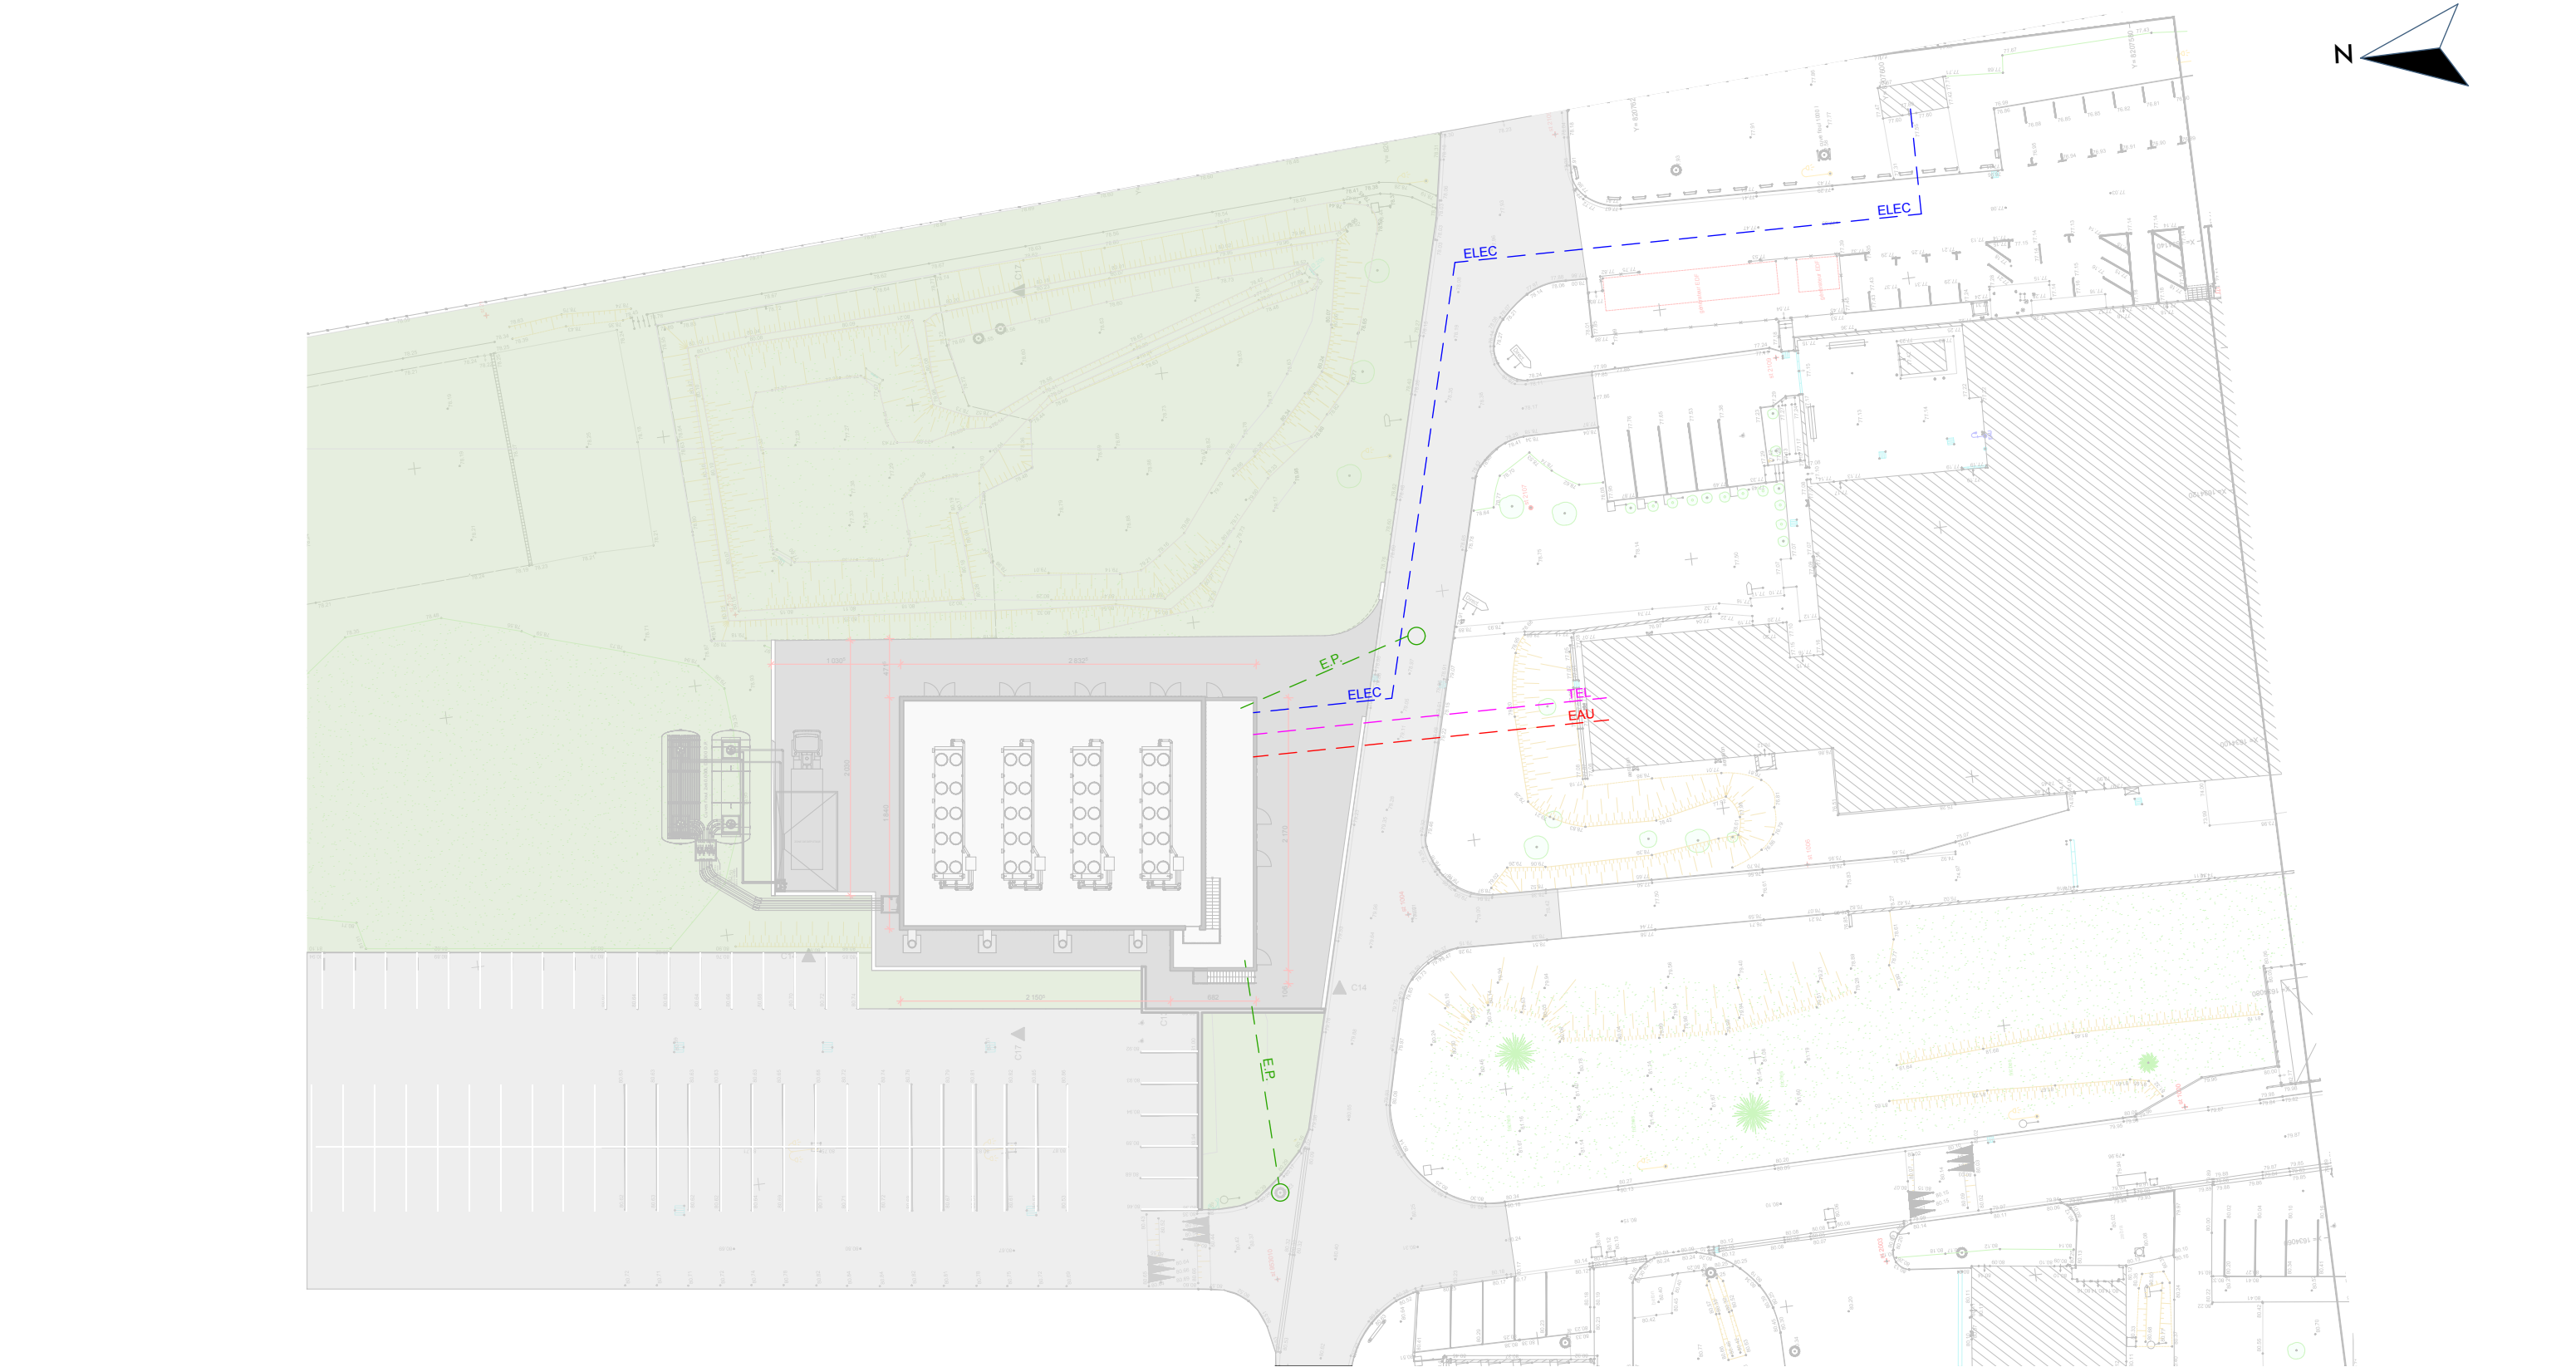

Maitre d'ouvrage :

Groupement Hospitalier de Territoire
Nord Ouest Vexin Val-d'Oise

Hôpital Rene Dubos de Pontoise

6, Avenue de l'Ile de France
95000 PONTOISE



**Sécurisation Electrique du CHRD :
Création d'un bâtiment centrale d'énergie**

PC2

 
**BATIMENT CENTRALE D'ENERGIE / PLAN DE MASSE
PROJET / RESEAUX**

Maîtrise d'oeuvre :



BEARCHI
22, Rue du Bourg, DAMPSMESNIL 27630 VEXIN-SUR-EPTE
TEL : 06 38 68 75 57
Mail : contact.bearchi@gmail.com

cachet :




E.U.R.L. BeArchitecte
22, Rue du Bourg DAMPSMESNIL
27630 VEXIN-SUR-EPTE
Tel : 06 38 68 75 57
Mail : contact.bearchi@gmail.com
Siret : 808.424.873.00020

PC

FORMAT A3

Echelle: **1:500**

MARS 2023

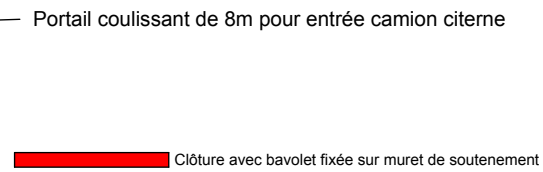


E.U.R.L. BeArchI
22, Rue du Bourg DAMSMESNIL
27630 Verneuil-en-Forêt
Tel : 06 58 68 75 37
Mail : contact.bearchi@gmail.com
Siret : 808.424.873.00020

MARS 2023



BEARCHI
22, Rue du Bourg, DAMPSMESNIL 27630 VEXIN-SUR-EPTE
TEL : 06 38 68 75 57
Mail : contact.bearchi@gmail.com

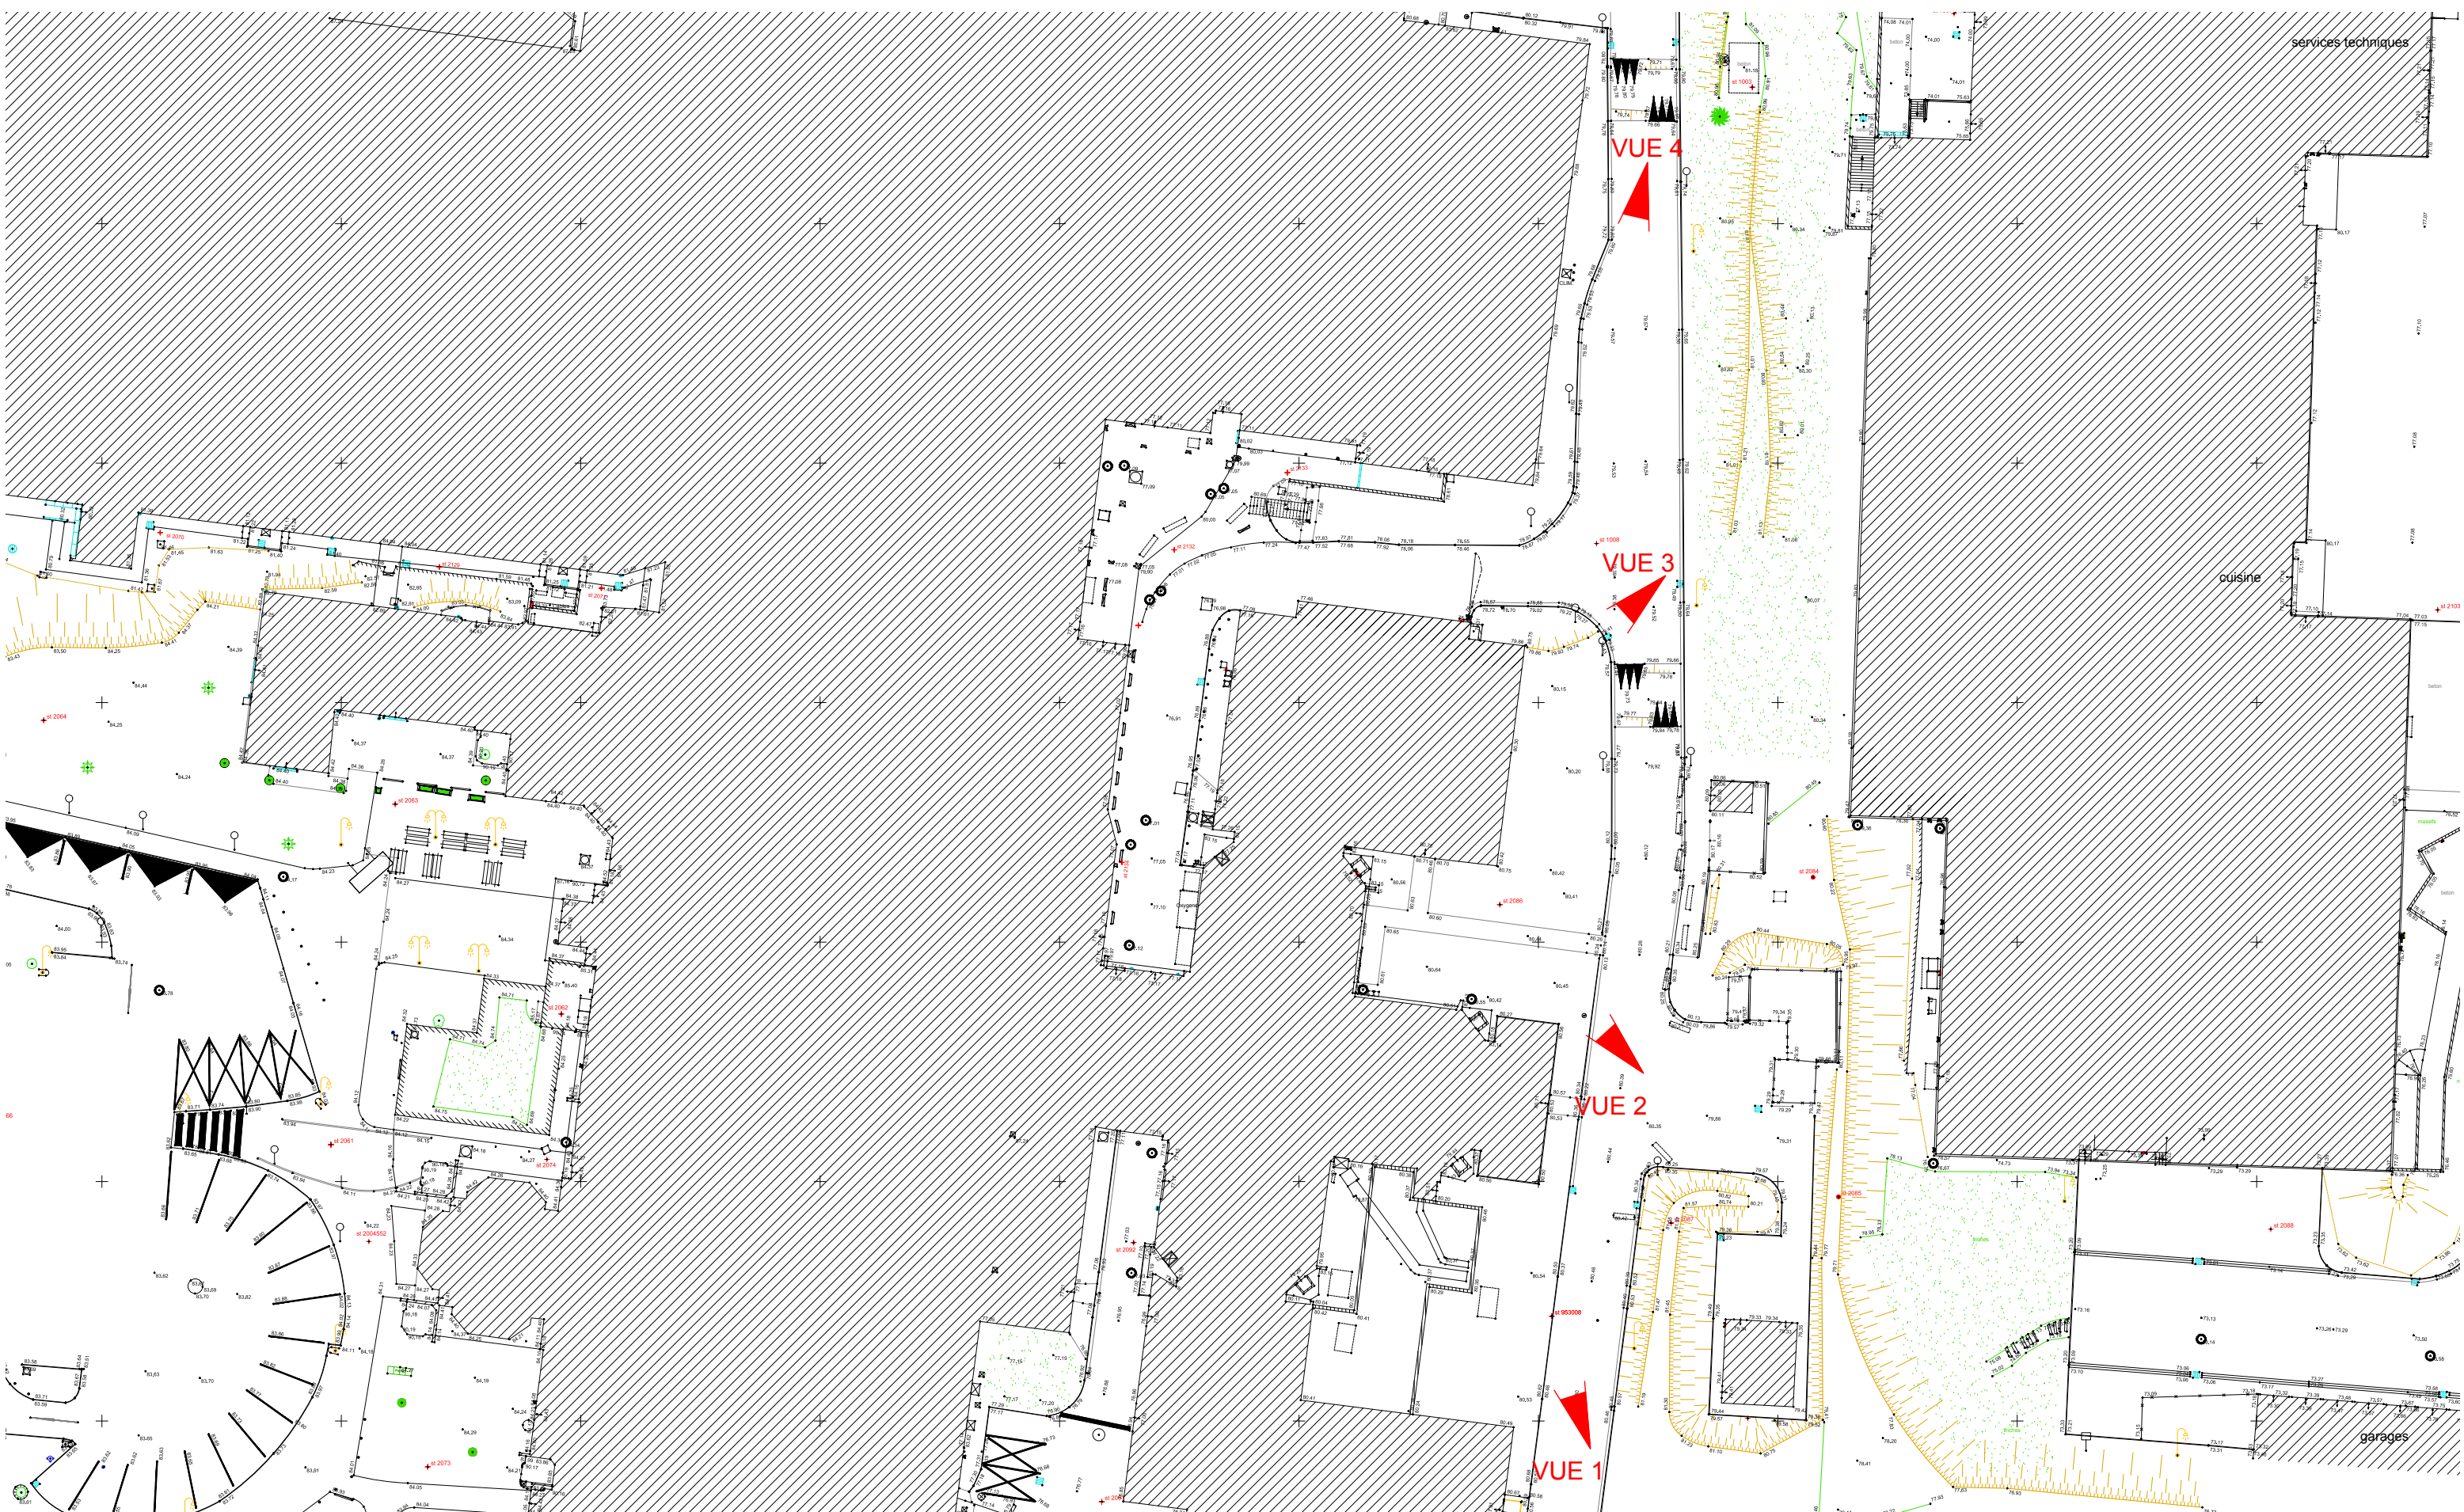

Maitre d'ouvrage :

Hôpital NOVO
Nord Ouest Val-d'Oise

Hôpital Rene Dubos de Pontoise

6, Avenue de l'Ile de France
95000 PONTOISE



Hôpital
novo
Nord-Ouest Val-d'Oise

**Sécurisation Electrique du CHRD :
Création d'un bâtiment centrale d'énergie**

PC2

POSTE HT/BT / PLAN DE MASSE EXISTANT

 
Maitrise d'oeuvre :



BeArchi
ARNAUD BIGNI ARCHITECTE H.M.O.N.P.

BEARCHI
22, Rue du Bourg, DAMPSMESNIL 27630 VEXIN-SUR-EPTE
TEL : 06 38 68 75 57
Mail : contact.bearchi@gmail.com

cachet :




E.U.R.L. BeArchi
22, Rue du Bourg DAMPSMESNIL
27630 VEXIN-SUR-EPTE
Tel : 06 38 68 75 57
Mail : contact.bearchi@gmail.com
Siret : 808.424.873.00020

PC

FORMAT A3

Echelle: **1:500**

MARS 2023

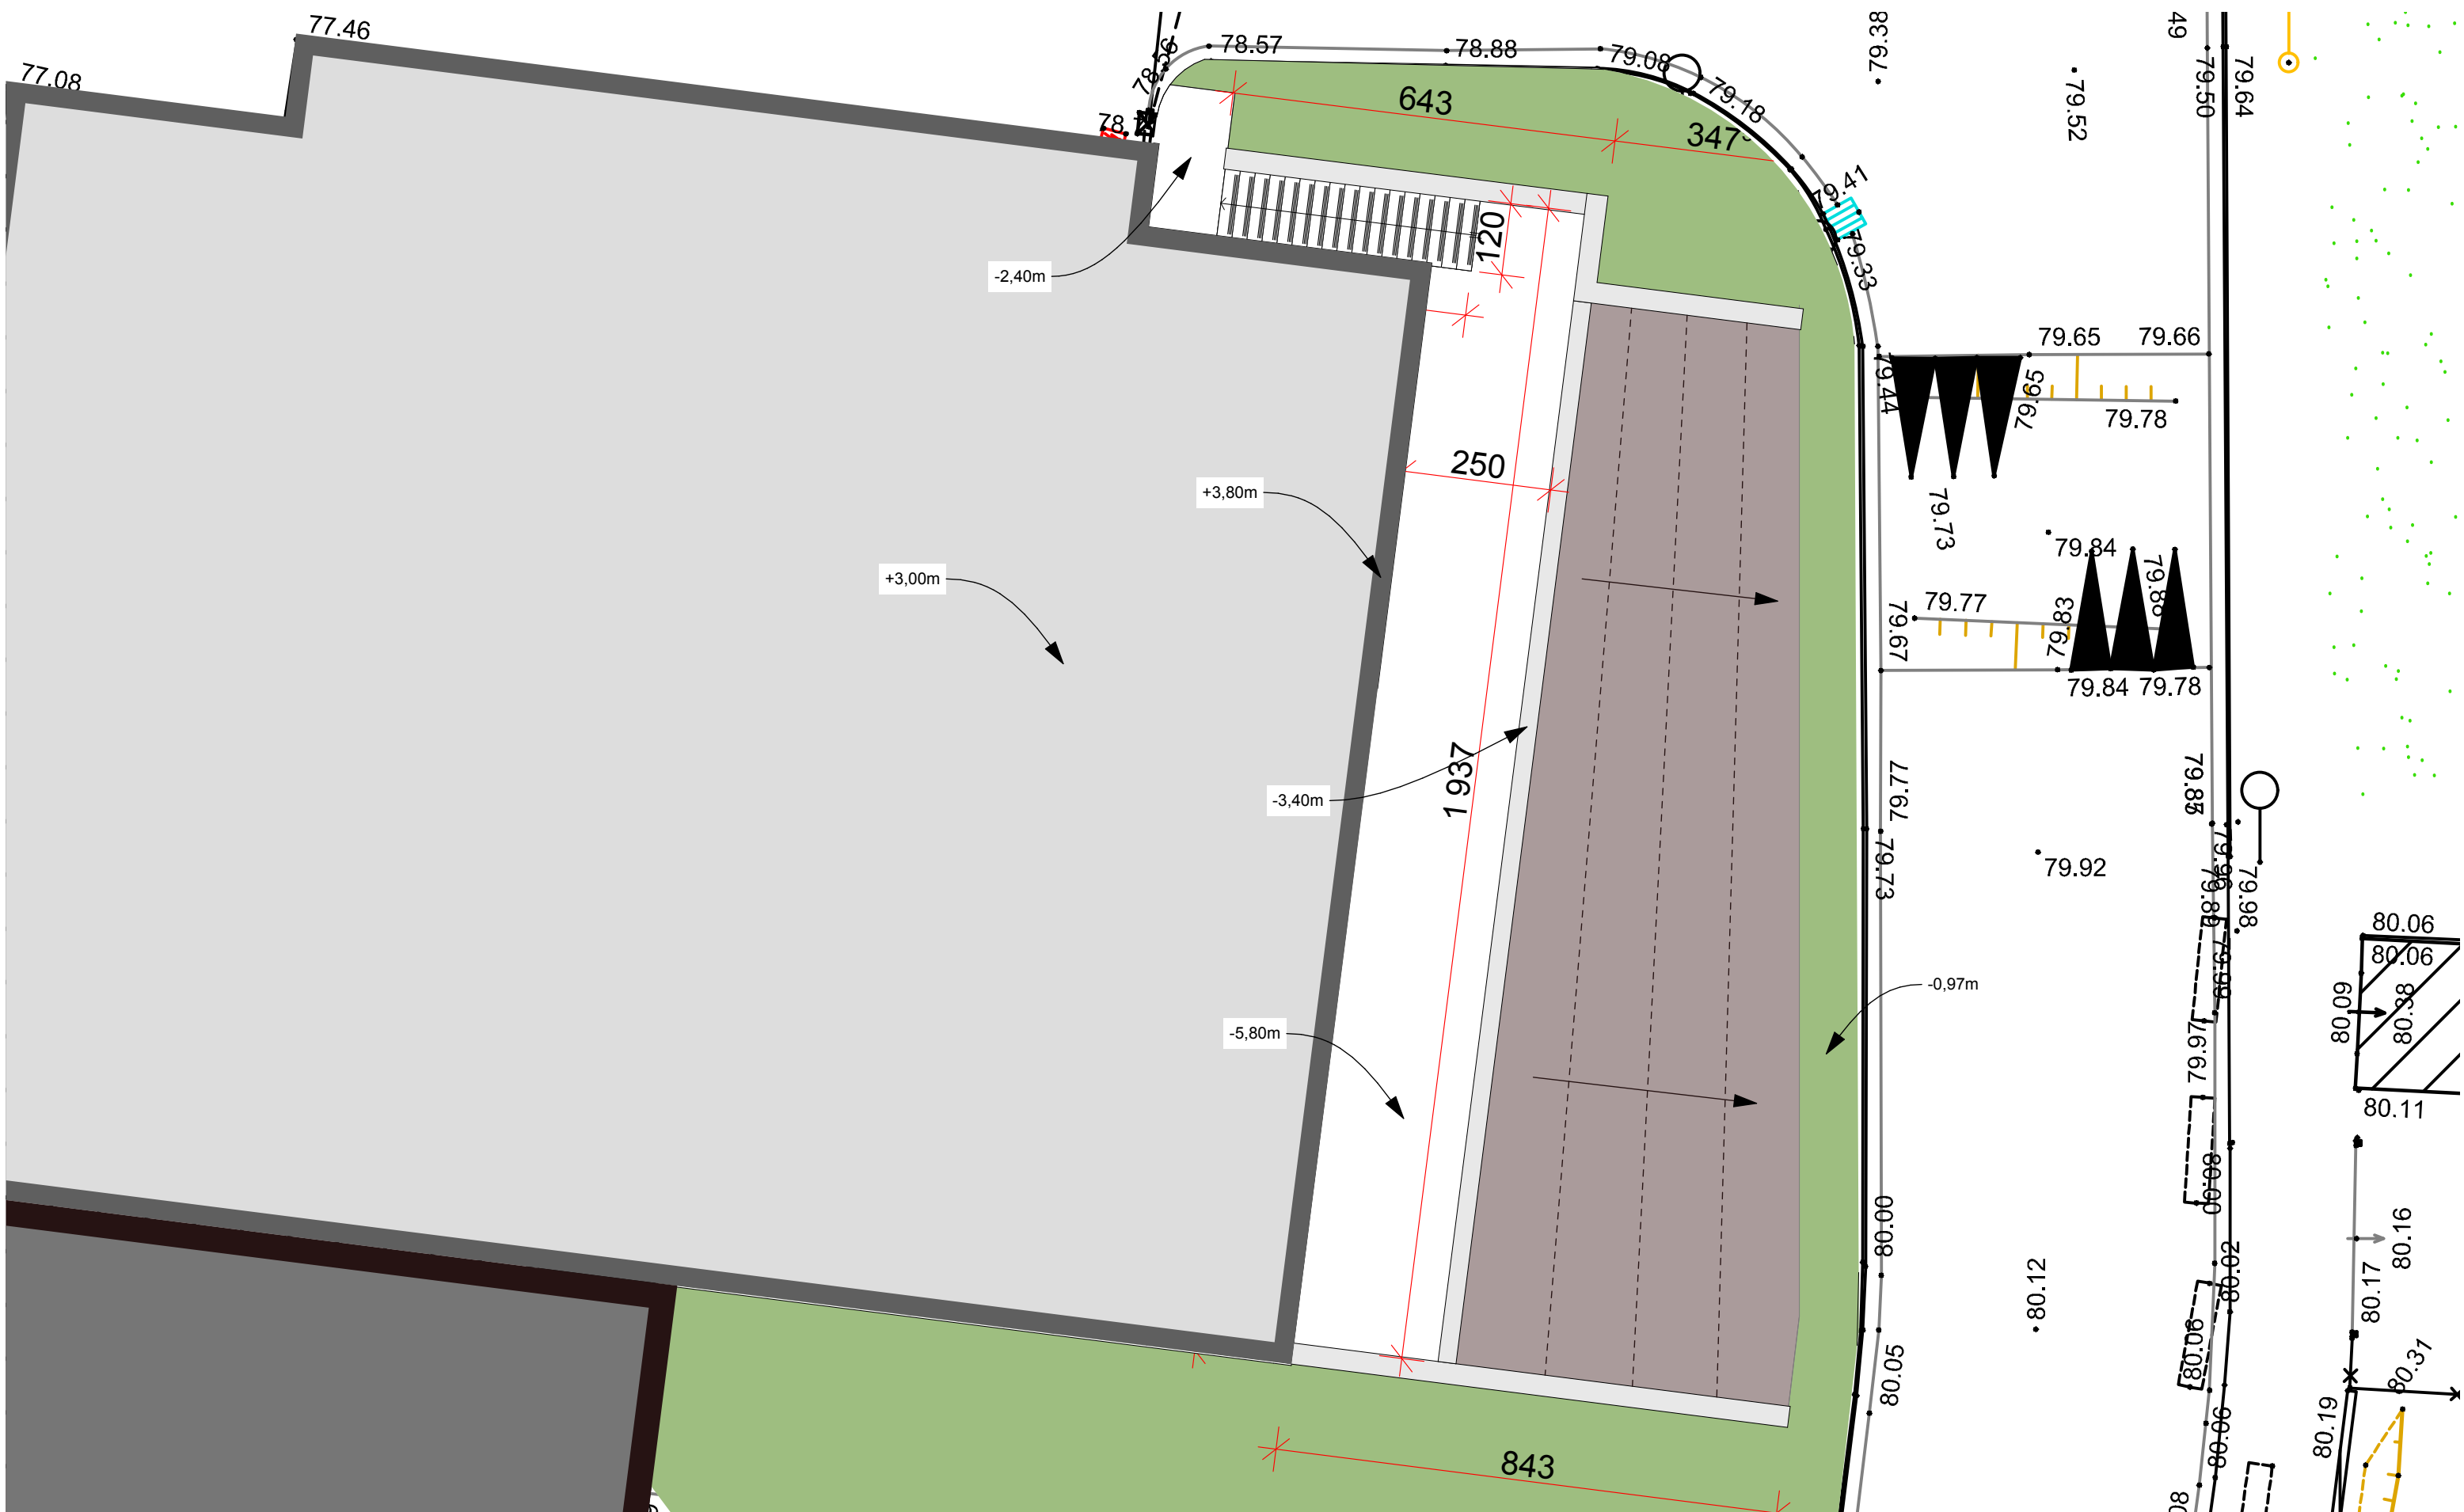

Maitre d'ouvrage :

Hôpital NOVO
Nord Ouest Val-d'Oise

Hôpital Rene Dubos de Pontoise

6, Avenue de l'Ile de France
95000 PONTOISE



**Sécurisation Electrique du CHRD :
Création d'un bâtiment centrale d'énergie**

PC2

POSTE HT/BT / PLAN DE MASSE PROJET

Maîtrise d'oeuvre :



BEARCHI
22, Rue du Bourg, DAMPSMESNIL 27630 VEXIN-SUR-EPTE
TEL : 06 38 68 75 57
Mail : contact.bearchi@gmail.com

cachet :




PC

FORMAT A3


Echelle: **1:100**

MARS 2023

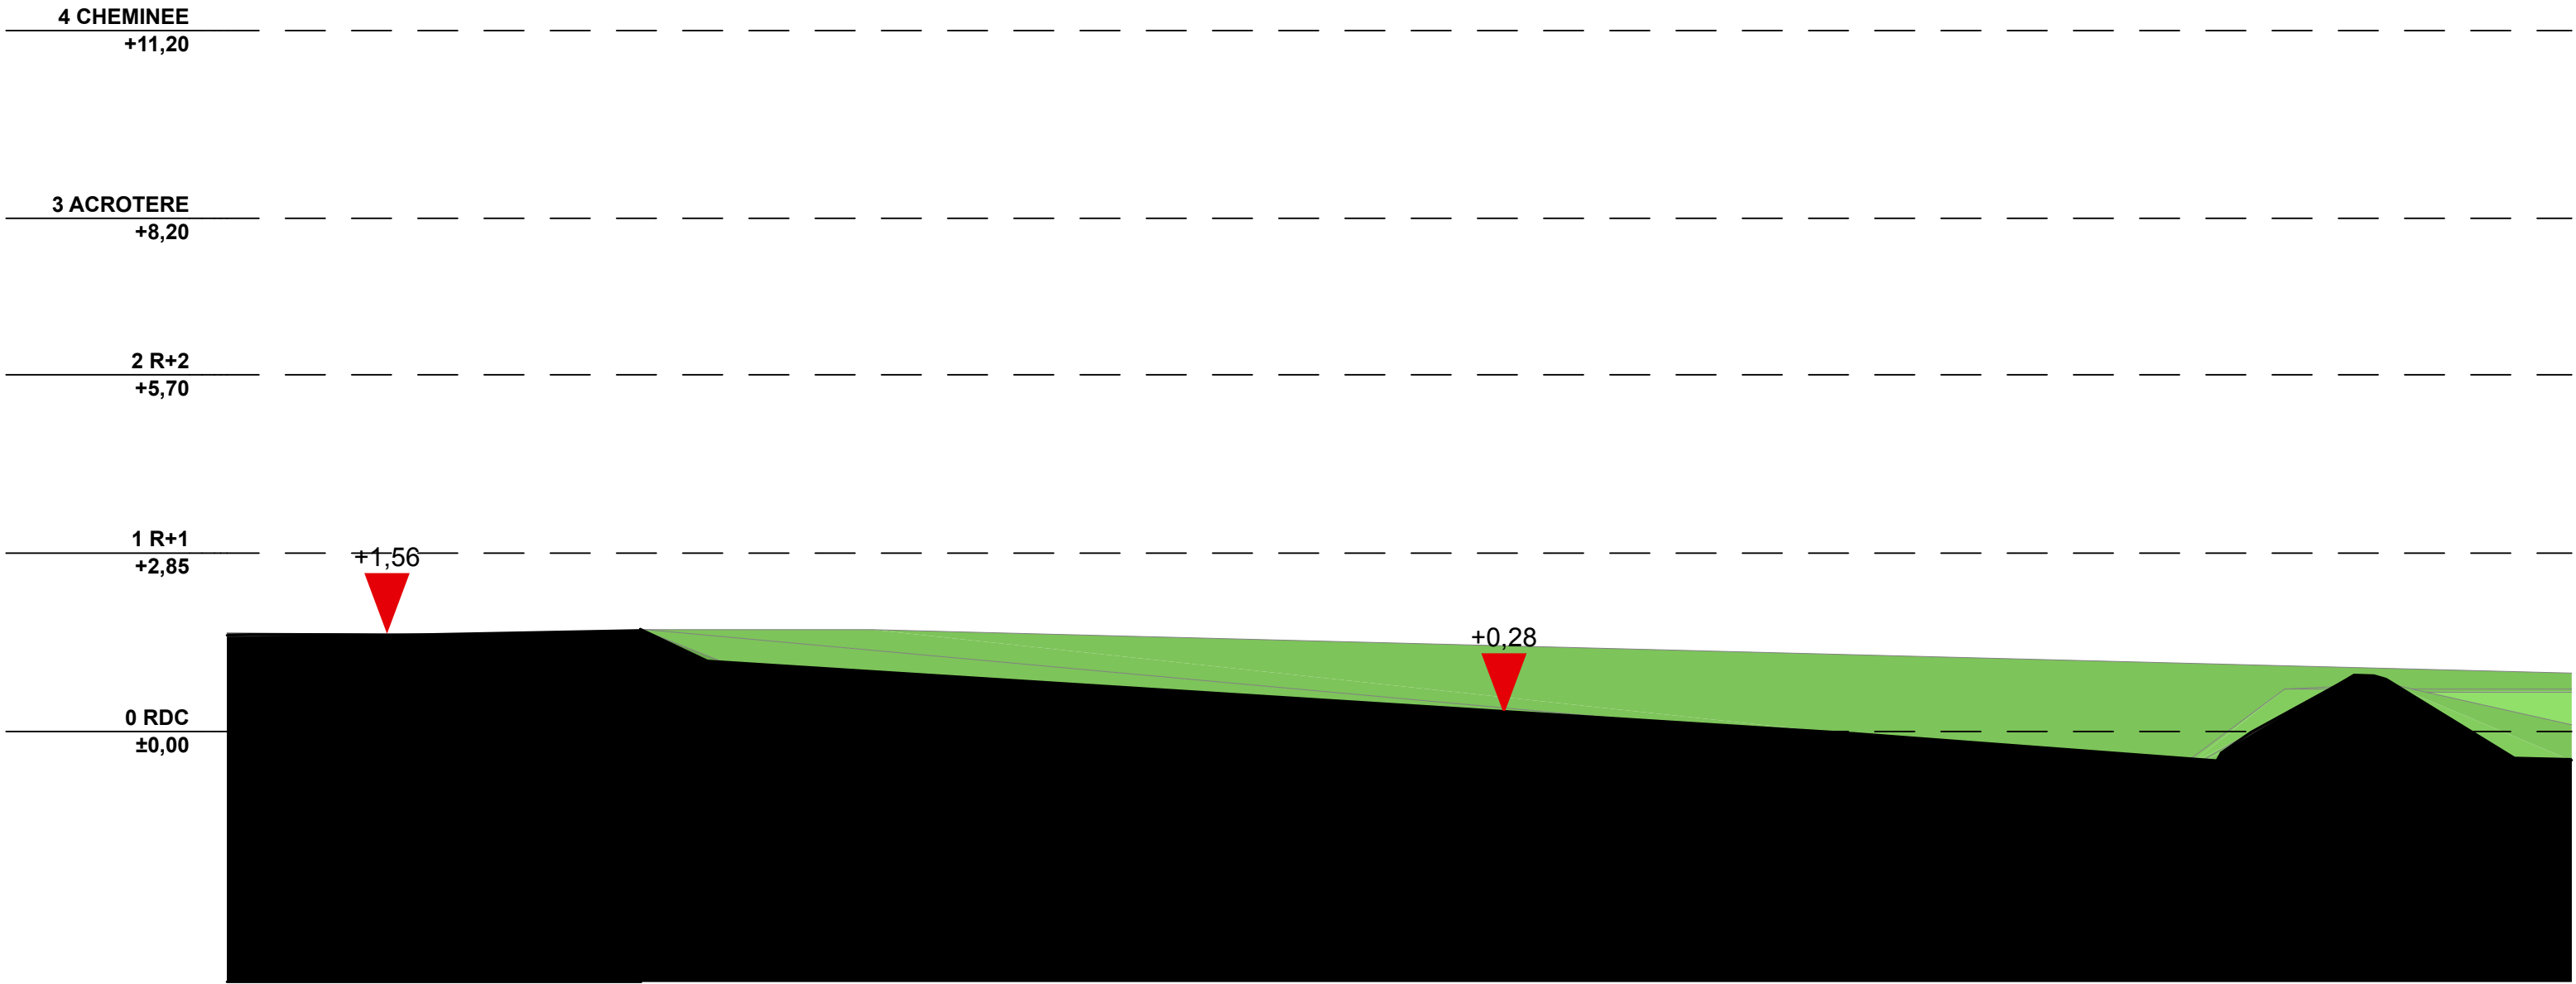


COUPE TERRAIN EXISTANT

Maître d'ouvrage :		Maîtrise d'oeuvre :		PC
Hôpital NOVO Nord Ouest Val-d'Oise		BeArchi ARNAUD BIGNI ARCHITECTE H.M.O.N.P.		FORMAT A3
Hôpital Rene Dubos de Pontoise		BEARCHI 22, Rue du Bourg, DAMPSMESNIL 27630 VEXIN-SUR-EPTE TEL : 06 38 68 75 57 Mail : contact.bearchi@gmail.com		Echelle: 1:100
6, Avenue de l'Ile de France 95000 PONTOISE		cachet : E.U.R.L. BeArchi 22, Rue du Bourg DAMPSMESNIL 27630 Vexin-sur-Epte Tel : 06 38 68 75 57 Mail : contact.bearchi@gmail.com Direct : 808.424.873.00020		MARS 2023
		Sécurisation Electrique du CHRD : Création d'un bâtiment centrale d'énergie		
PC3		BATIMENT CENTRALE D'ENERGIE / PLAN DE COUPE DU TERRAIN EXISTANT		

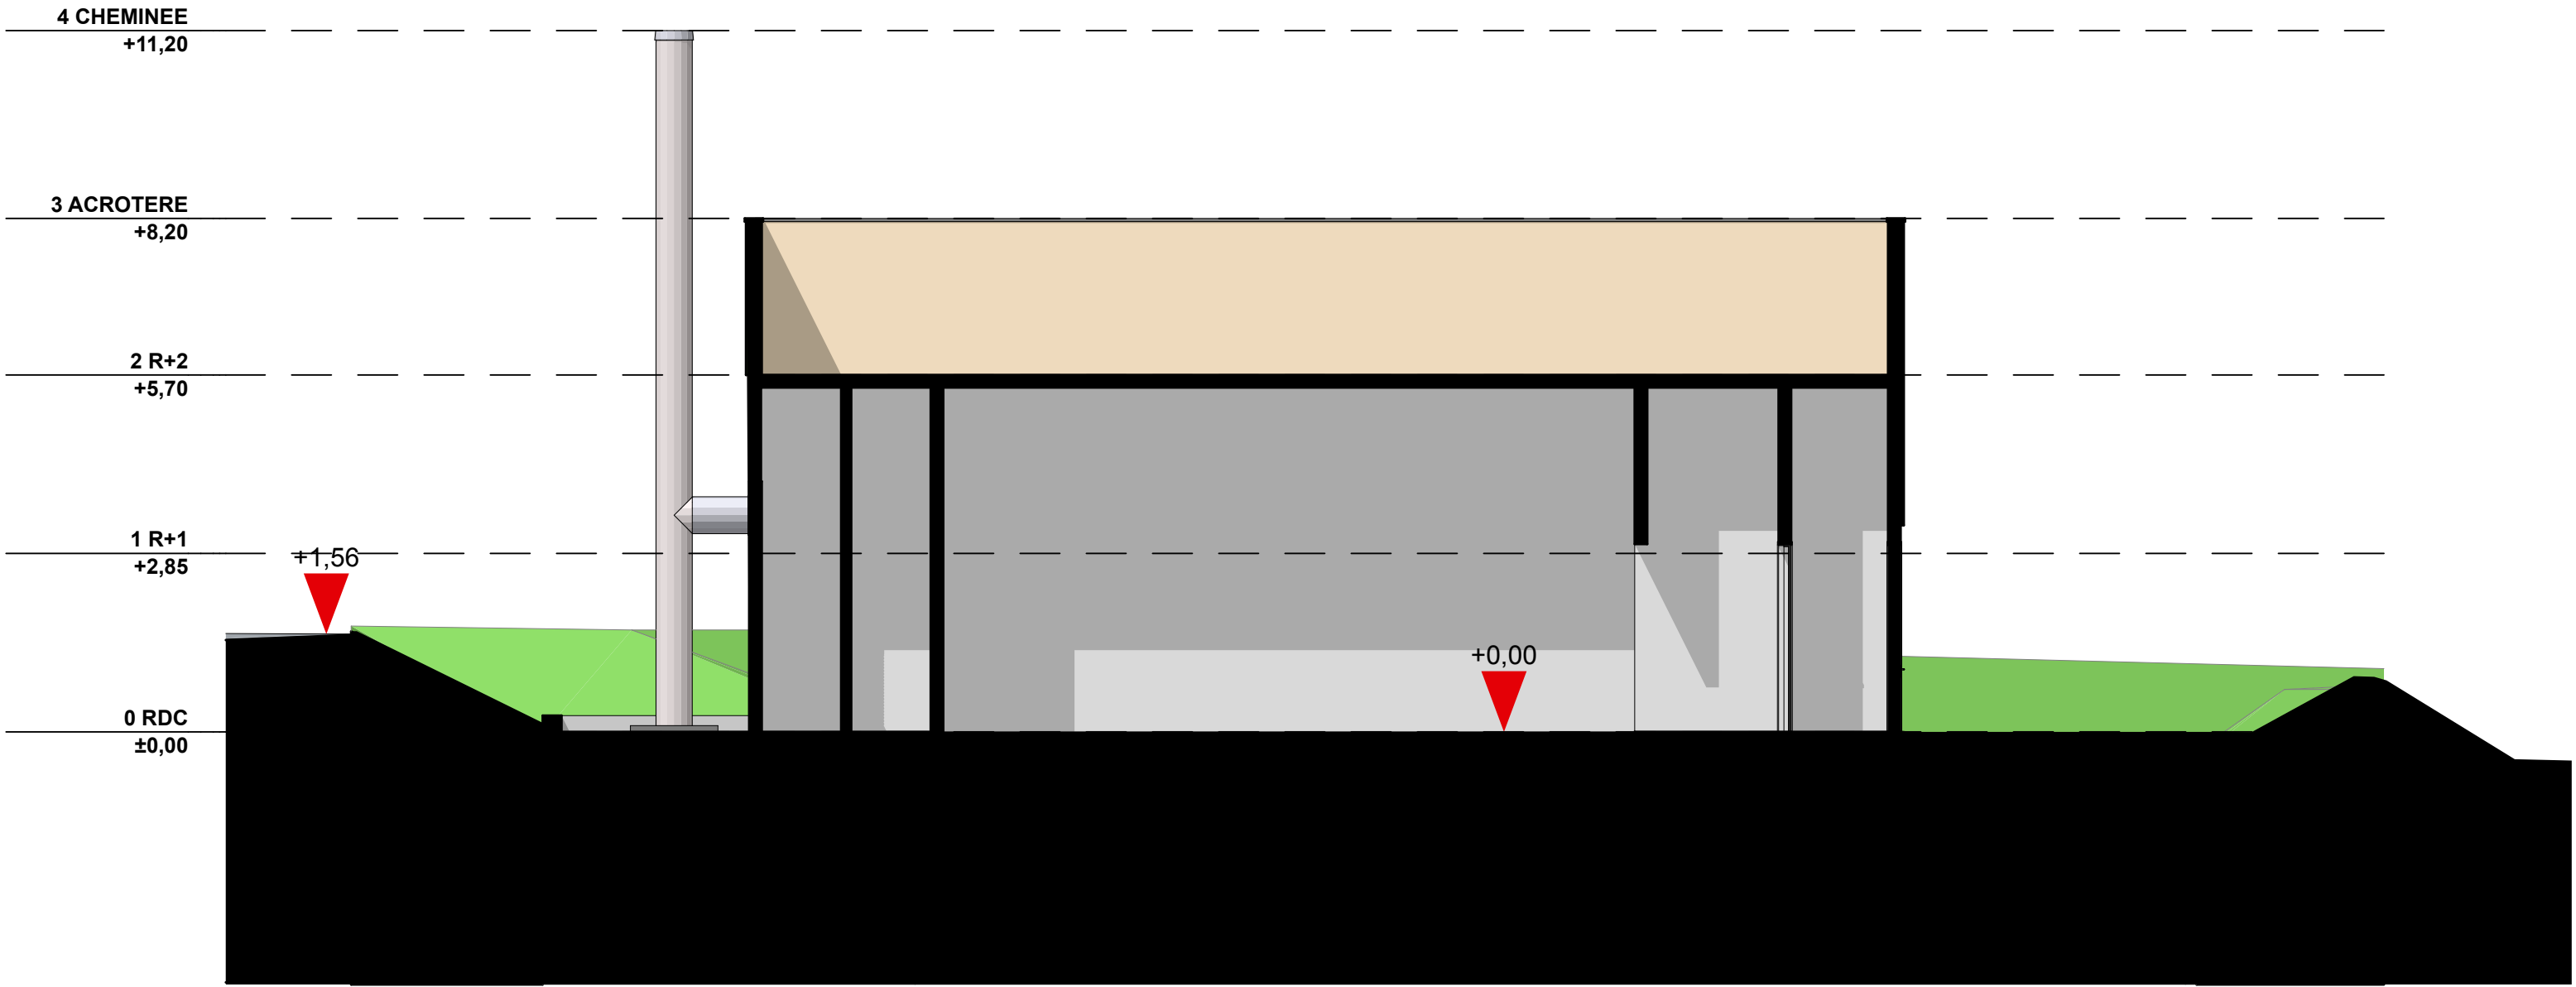


COUPE TERRAIN PROJET

Maître d'ouvrage :		Maîtrise d'oeuvre :		PC	
Hôpital NOVO Nord Ouest Val-d'Oise		BeArch ARNAUD BIGNI ARCHITECTE H.M.O.N.P. BEARCHI 22, Rue du Bourg, DAMPSMESNIL 27630 VEXIN-SUR-EPTE TEL : 06 38 68 75 57 Mail : contact.bearchi@gmail.com			FORMAT A3
Hôpital Rene Dubos de Pontoise		 cachet : E.U.R.L. BeArch 22, Rue du Bourg, DAMPSMESNIL 27630 VEXIN-SUR-EPTE TEL : 06 38 68 75 57 Mail : contact.bearchi@gmail.com tél : 808.424.873.00020			Echelle: 1:100
6, Avenue de l'Ile de France 95000 PONTOISE					MARS 2023
		Sécurisation Electrique du CHRD : Création d'un bâtiment centrale d'énergie			
PC3		BATIMENT CENTRALE D'ENERGIE / PLAN DE COUPE DU TERRAIN PROJET			

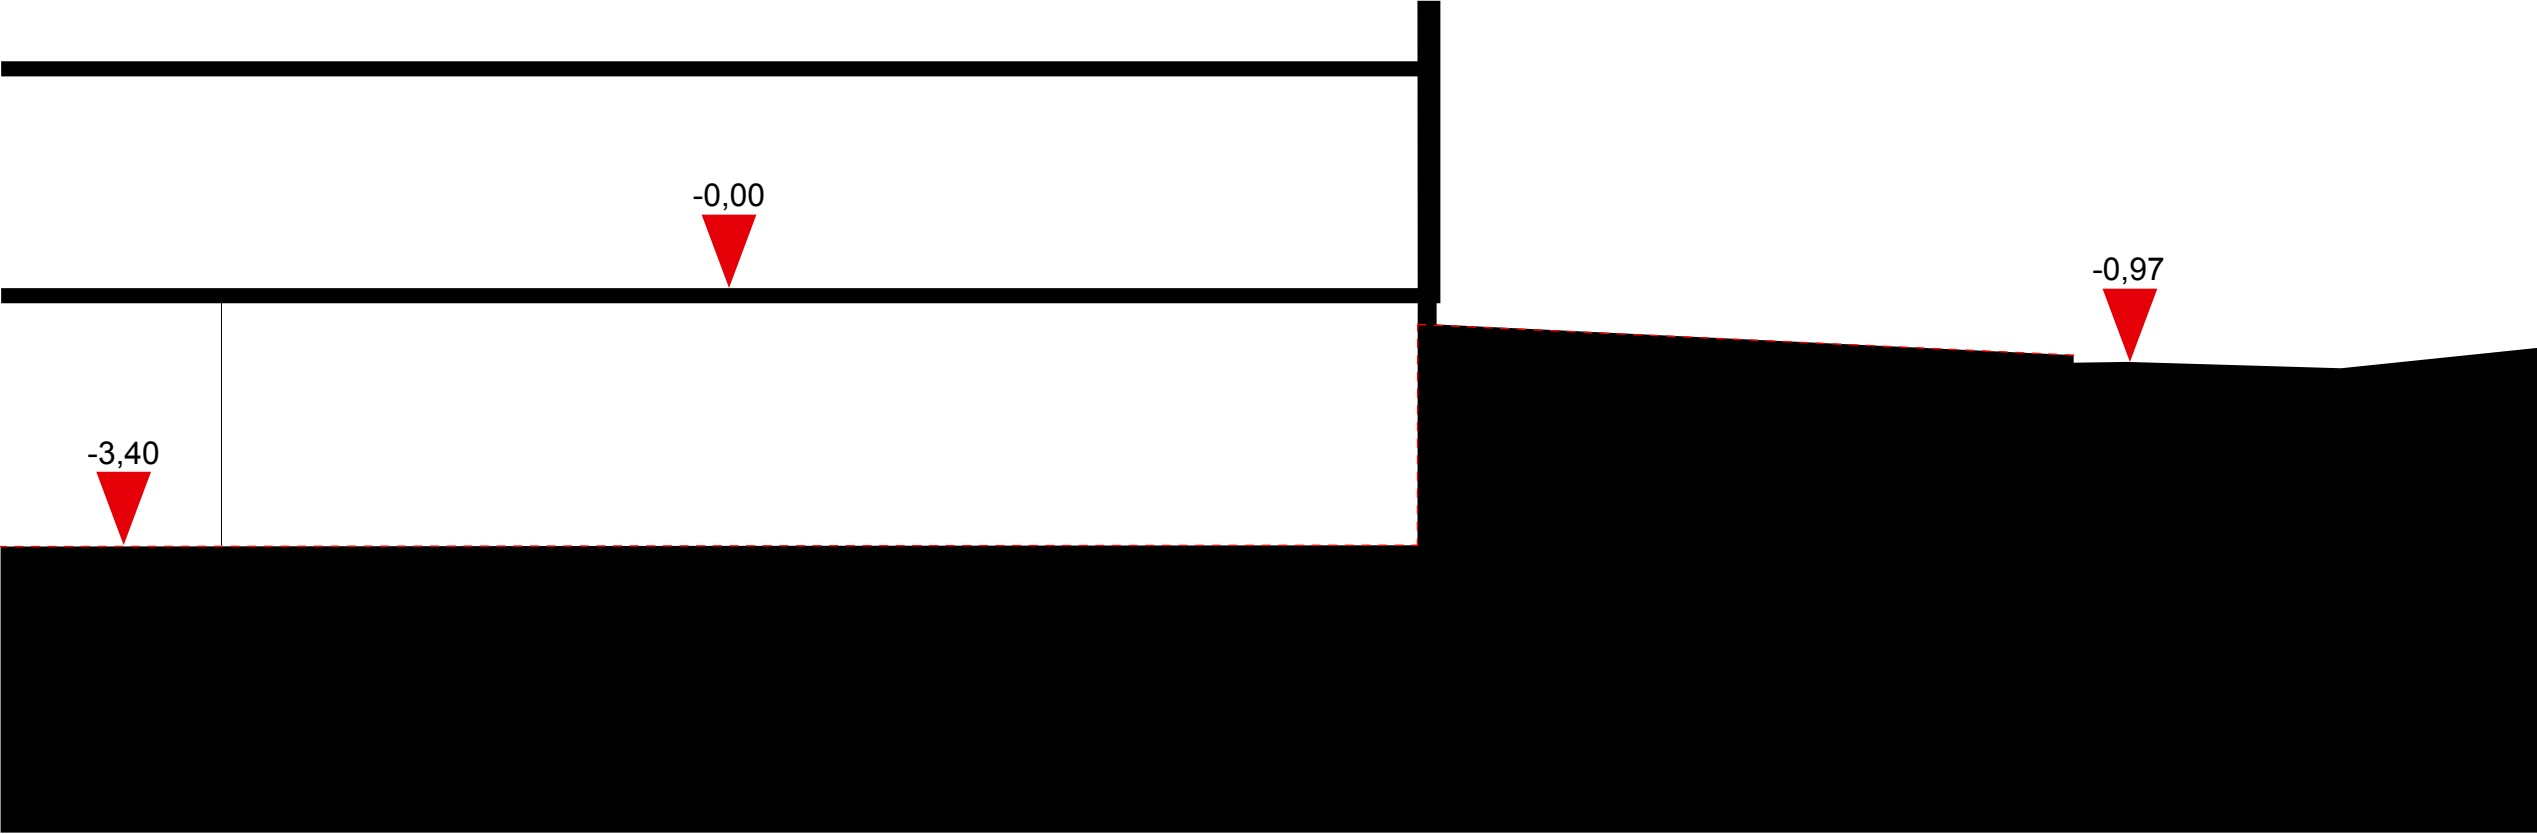

COUPE TERRAIN EXISTANT

Maître d'ouvrage :		Maîtrise d'oeuvre :		PC	
Hôpital NOVO Nord Ouest Val-d'Oise Hôpital Rene Dubos de Pontoise 6, Avenue de l'Ile de France 95000 PONTOISE 		Sécurisation Electrique du CHRD : Création d'un bâtiment centrale d'énergie  ARNAUD BIGINI ARCHITECTE H.M.O.N.P. BEARCHI 22, Rue du Bourg, DAMPSMESNIL 27630 VEXIN-SUR-EPT TEL : 06 38 68 75 57 Mail : contact.bearchi@gmail.com		cachet : 	FORMAT A3
PC3		POSTE HT/BT / PLAN DE COUPE DU TERRAIN EXISTANT		Echelle: 1:100	
				MARS 2023	

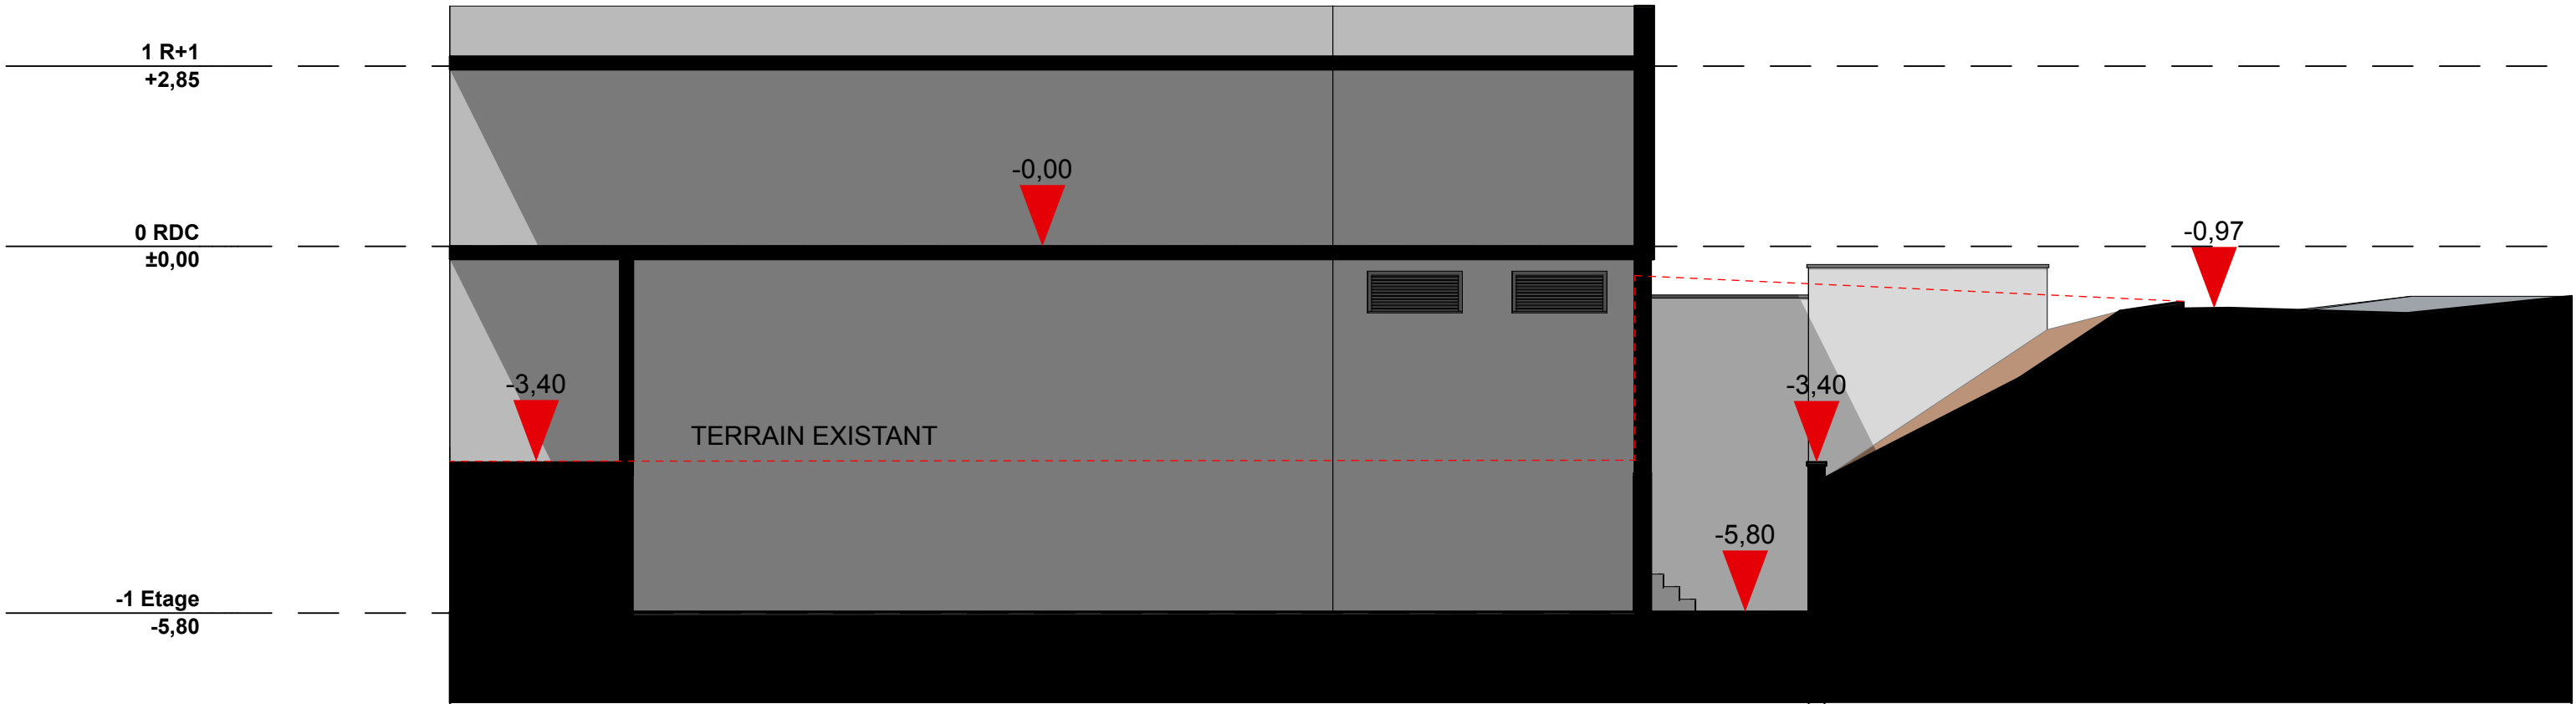

COUPE TERRAIN PROJET

Maître d'ouvrage :		Maîtrise d'oeuvre :		PC
Hôpital NOVO Nord Ouest Val-d'Oise		Hôpital novo Nord-Ouest Val-d'Oise Sécurisation Electrique du CHRD : Création d'un bâtiment centrale d'énergie		
Hôpital Rene Dubos de Pontoise				
6, Avenue de l'Ile de France 95000 PONTOISE				
PC3	POSTE HT/BT / PLAN DE COUPE DU TERRAIN PROJET		BEARCHI 22, Rue du Bourg, DAMPSMESNIL 27630 VEXIN-SUR-EPTE TEL : 06 38 68 75 57 Mail : contact.bearchi@gmail.com E.U.R.L. BeArchi 22, Rue du Bourg DAMPSMESNIL 27630 VEXIN-SUR-EPTE Tel : 06 38 68 75 57 Mail : contact.bearchi@gmail.com Siret : 808.424.873.00020	
				FORMAT A3
				Echelle: 1:100
				MARS 2023

La présente notice a pour but de définir les travaux de :

Sécurisation Electrique du CHRD :
Création d'un bâtiment centrale d'énergie

Description succincte de l'opération:

Le présent projet concerne la mise en sécurité électrique de l'Hôpital René Dubos de Pontoise.

Cette mise en sécurité électrique consiste en la construction d'un bâtiment centrale groupe électrogène de puissance 4x2500 KVA destinée à secourir l'ensemble des installations électriques de l'hôpital.

Le bâtiment centrale groupe électrogène sera situé à proximité de la zone parking en face des bâtiments chaufferie et services techniques.

Le projet concerne également la création d'un poste HT/BT en sous-sol du bâtiment réanimation médicale avec un accès depuis la voie logistique.

Dans ce poste HT/BT, seront disposés les nouveaux Tableaux Généraux Basse Tension (TGBT) de l'hôpital qui alimenteront les armoires électriques des différents services, zones et niveaux.

A noter, que l'ensemble des armoires électriques des zones U10 seront alimentées en distribution dite « jeu d'orgues » en câbles CR1 C1 S.

Dans une approche globale de sécurité électrique, l'ensemble des armoires électriques divisionnaires existantes dans les étages présentant un niveau de vétusté avancée seront entièrement remplacées.

Description succincte du terrain et du bâtiment:

On peut constater une concentration importante de bâtiment sur l'ensemble du site. Le bâtiment centrale groupe électrogène sera situé à proximité de la zone parking en face des bâtiments chaufferie et services techniques. Une petite zone engazonnée est aujourd'hui existante. Le terrain est en faible pente ascendante vers l'est. Il est donc bordé à l'est par une zone de parking et à l'ouest par une noue et un bassin de rétention.

Il y a aujourd'hui des arbres présents sur le terrain, afin d'installé le bâtiment nous en abattons quatre.

L'électricité (H.T) sera raccordé sur l'armoire électrique située le long du chemin rural , l'eau et le télécom seront repris sur le bâtiment situé en face (anatomo-phatologie / morgue) . Les réseaux d'eaux usées et d'eaux pluviales seront raccordés aux collecteurs existants.

L'ensemble des locaux créés et modifiés ne seront pas chauffé.

Matériaux mis en oeuvre:

La partie haute du bâtiment centrale groupe électrogène sera réalisée en plaques métalliques autoportantes pour bardages extérieur (Type Hairplan 300 de chez Arcelor Mittal) comme le nouveau bâtiment du SAMU ainsi que l'extension de l'IRM construit tout près. Elles sera également du même coloris, à savoir blanc et gris clair en proportions égales.


La partie basse du bâtiment centrale groupe électrogène ainsi que le soubassement du Poste HT/BT seront réalisées en enduit gratté de couleur pierre.

Les gardes-corps seront en acier avec un remplissage en tôle perforé en partie basse comme ceux existants.

L'ensemble des menuiseries seront réalisées en Aluminium thermolaqué de couleur gris anthracite RAL 7016.


Le bâtiment sera entouré d'une clôture avec bavolets scellé dans une bêche périphérique.

Maître d'ouvrage :		Maîtrise d'oeuvre :		PC	
Hôpital NOVO Nord Ouest Val-d'Oise		BeArchibearchi ARNAUD BIGNI ARCHITECTE H.M.O.N.P. BEARCHI 22, Rue du Bourg, DAMPSMESNIL 27630 VEXIN-SUR-EPTE TEL : 06 38 68 75 57 Mail : contact.bearchi@gmail.com cachet : E.U.R.L. BeArchibearchi 22, Rue du Bourg, DAMPSMESNIL 27630 VEXIN-SUR-EPTE Tel : 06 38 68 75 57 Mail : contact.bearchi@gmail.com Direct : 808.424.873.00020			
Hôpital Rene Dubos de Pontoise					
6, Avenue de l'Ile de France 95000 PONTOISE					
Hôpital novo Nord-Ouest Val-d'Oise		PC4	NOTICE DESCRIPTIVE	FORMAT A3	
				Echelle:	
				MARS 2023	

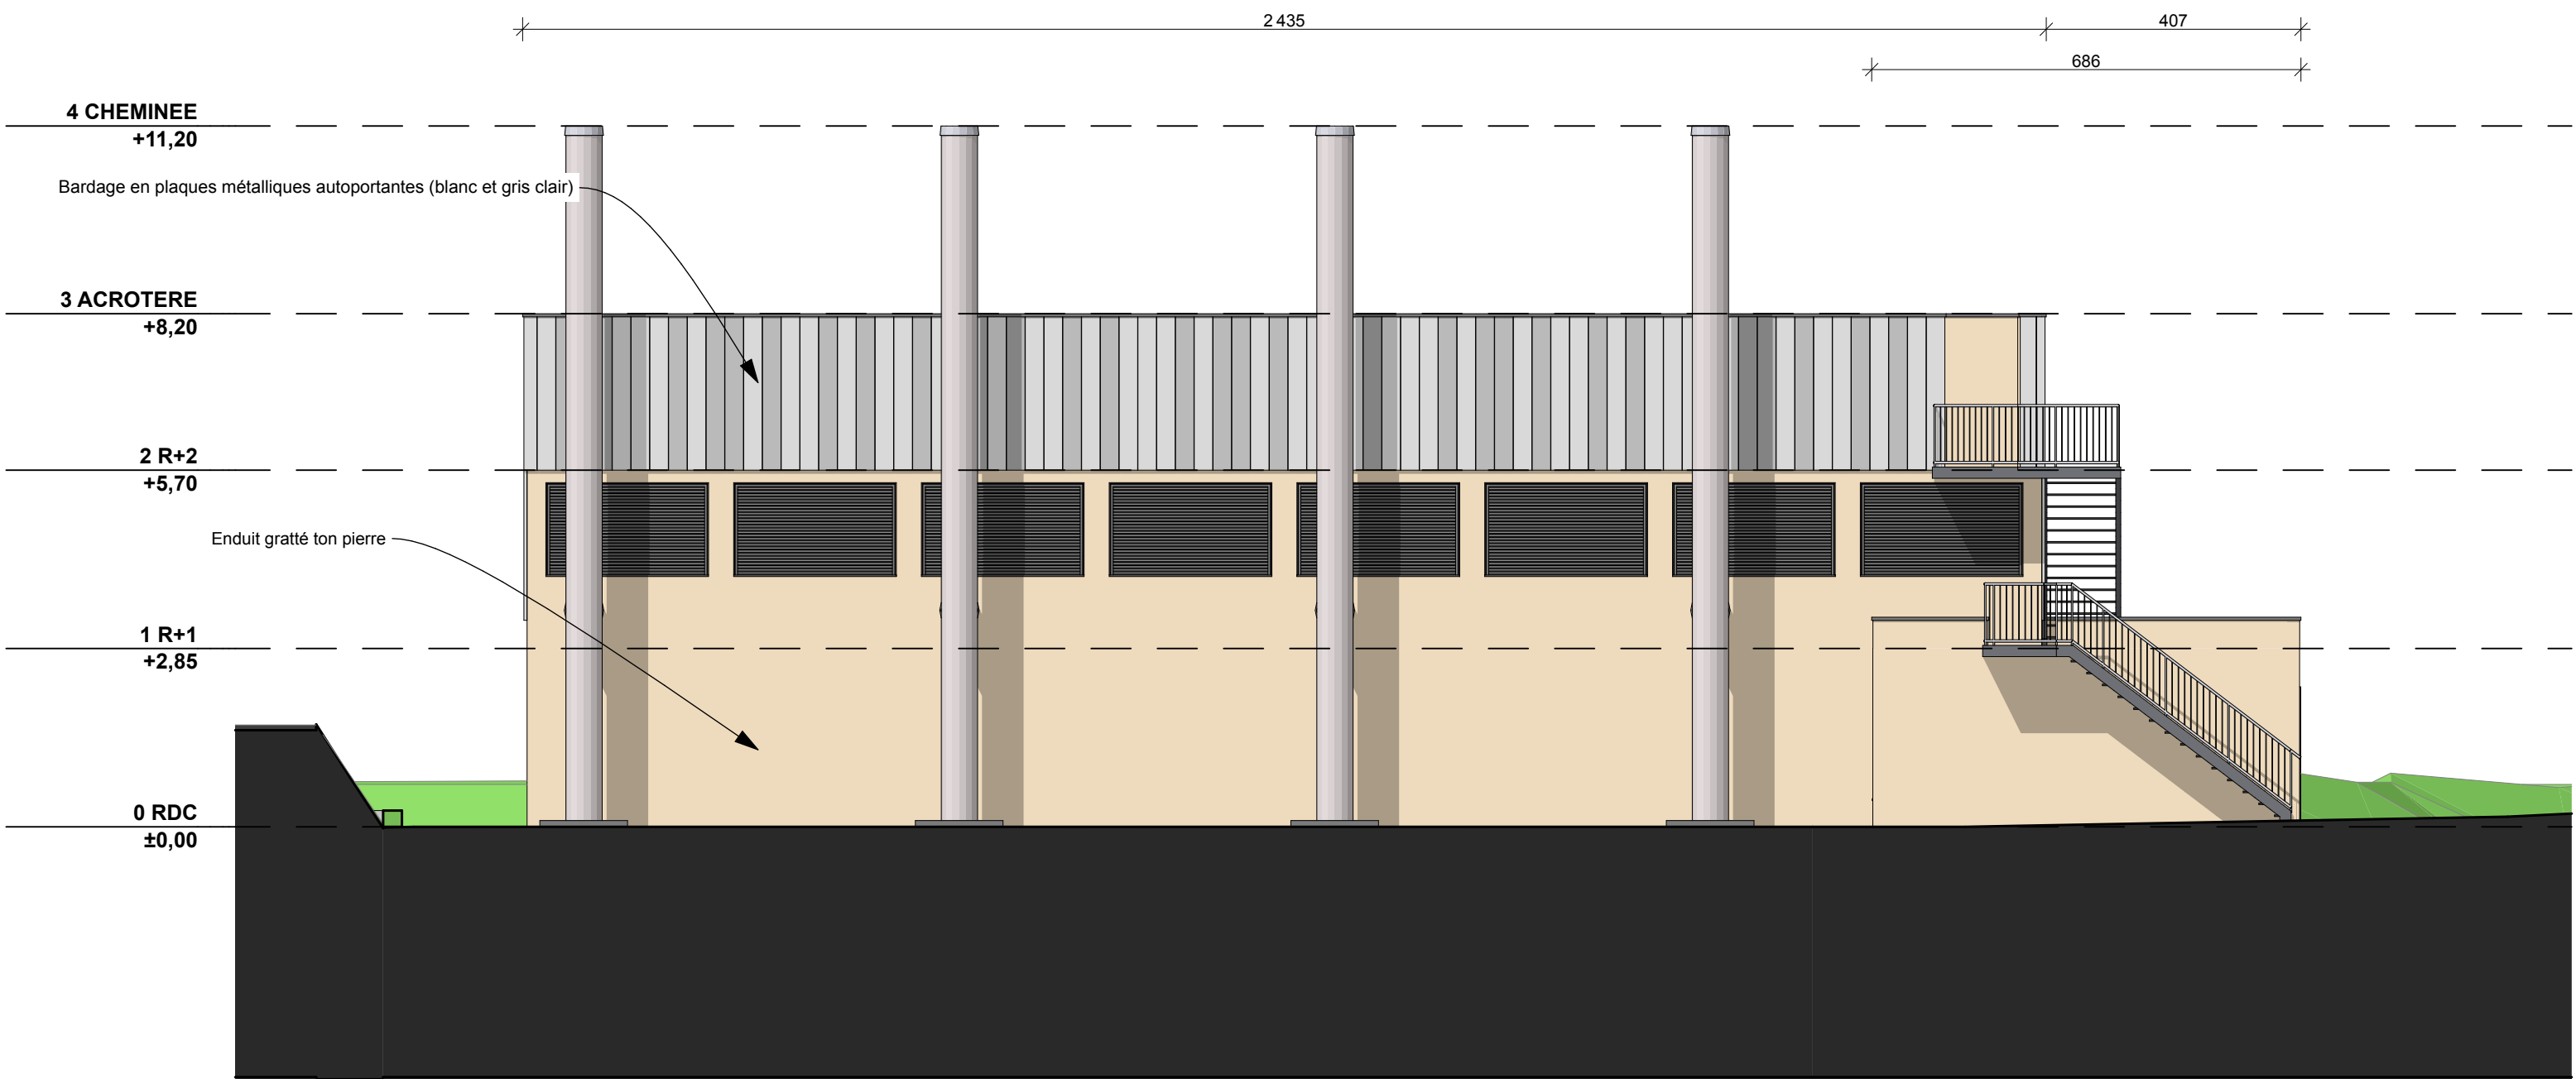


FACADE OUEST

Maître d'ouvrage :		Maîtrise d'oeuvre :		PC	
Hôpital NOVO Nord Ouest Val-d'Oise					

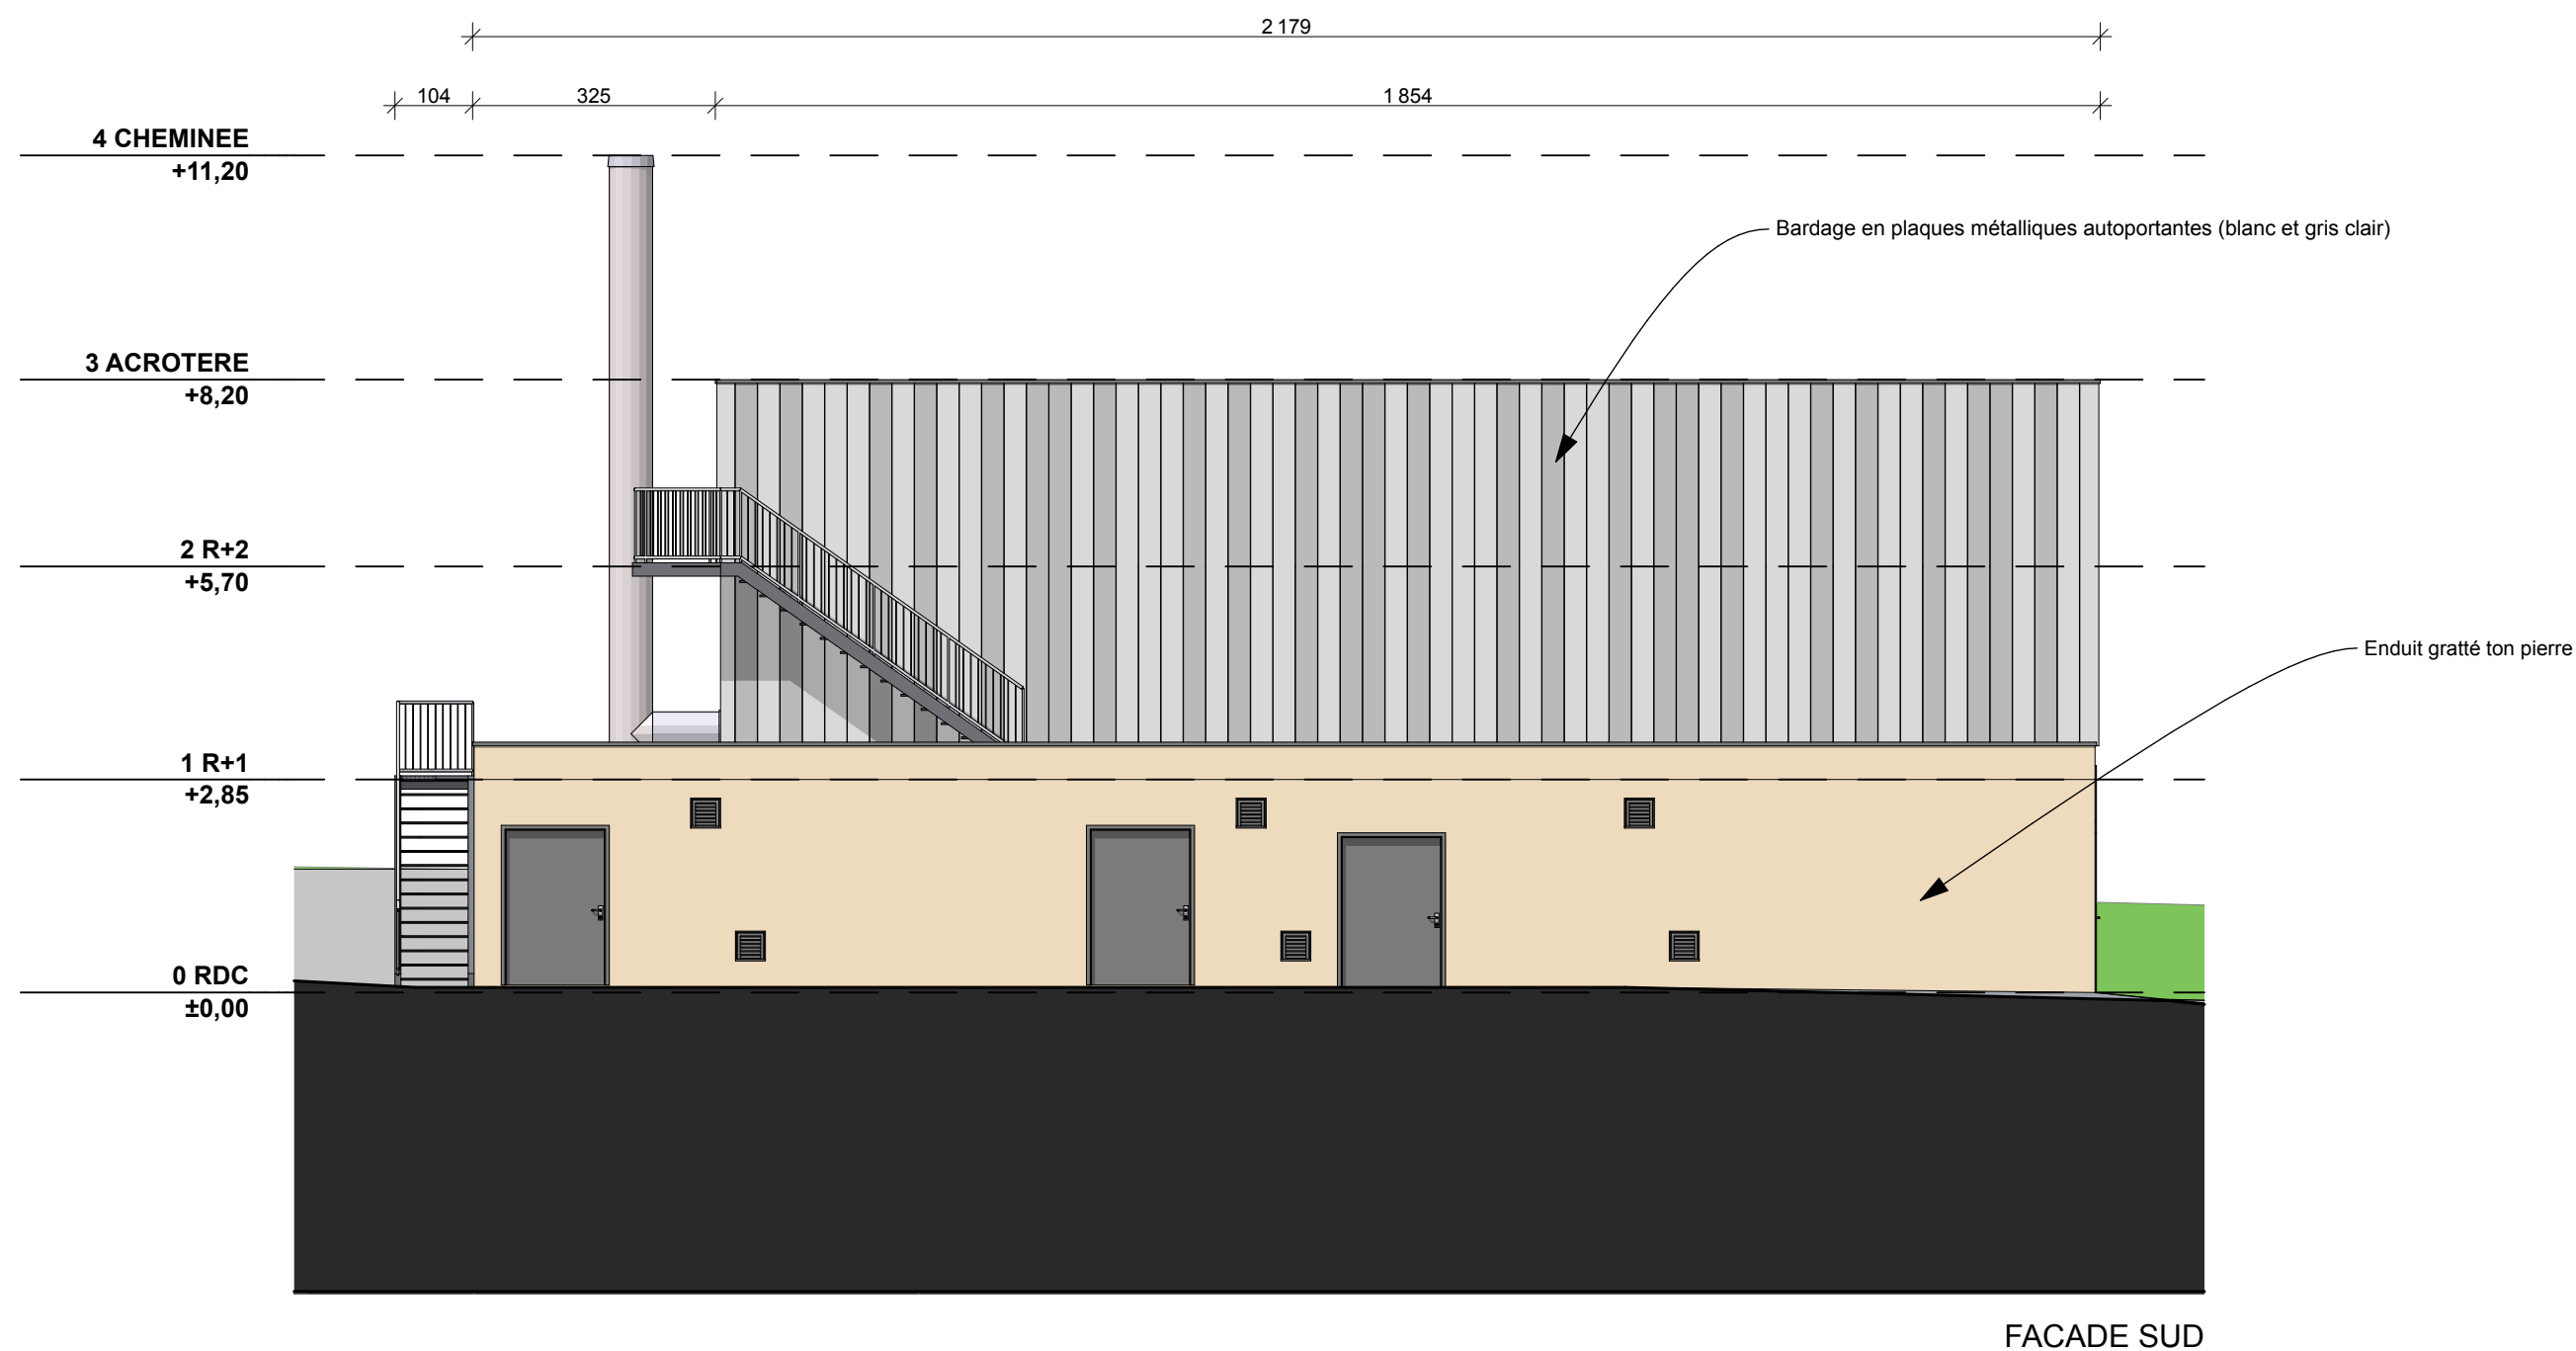


Maître d'ouvrage :		Maîtrise d'oeuvre :		PC	
Hôpital NOVO Nord Ouest Val-d'Oise		BeArchi ARNAUD BIGINI ARCHITECTE H.M.O.N.P. BEARCHI 22, Rue du Bourg, DAMPSMESNIL 27630 VEXIN-SUR-EPTE TEL : 06 38 68 75 57 Mail : contact.bearchi@gmail.com			FORMAT A3
Hôpital Rene Dubos de Pontoise		 Hôpital novo Nord-Ouest Val-d'Oise			Echelle: 1:100
6, Avenue de l'Ile de France 95000 PONTOISE		BATIMENT CENTRALE D'ENERGIE / FACADE SUD			MARS 2023

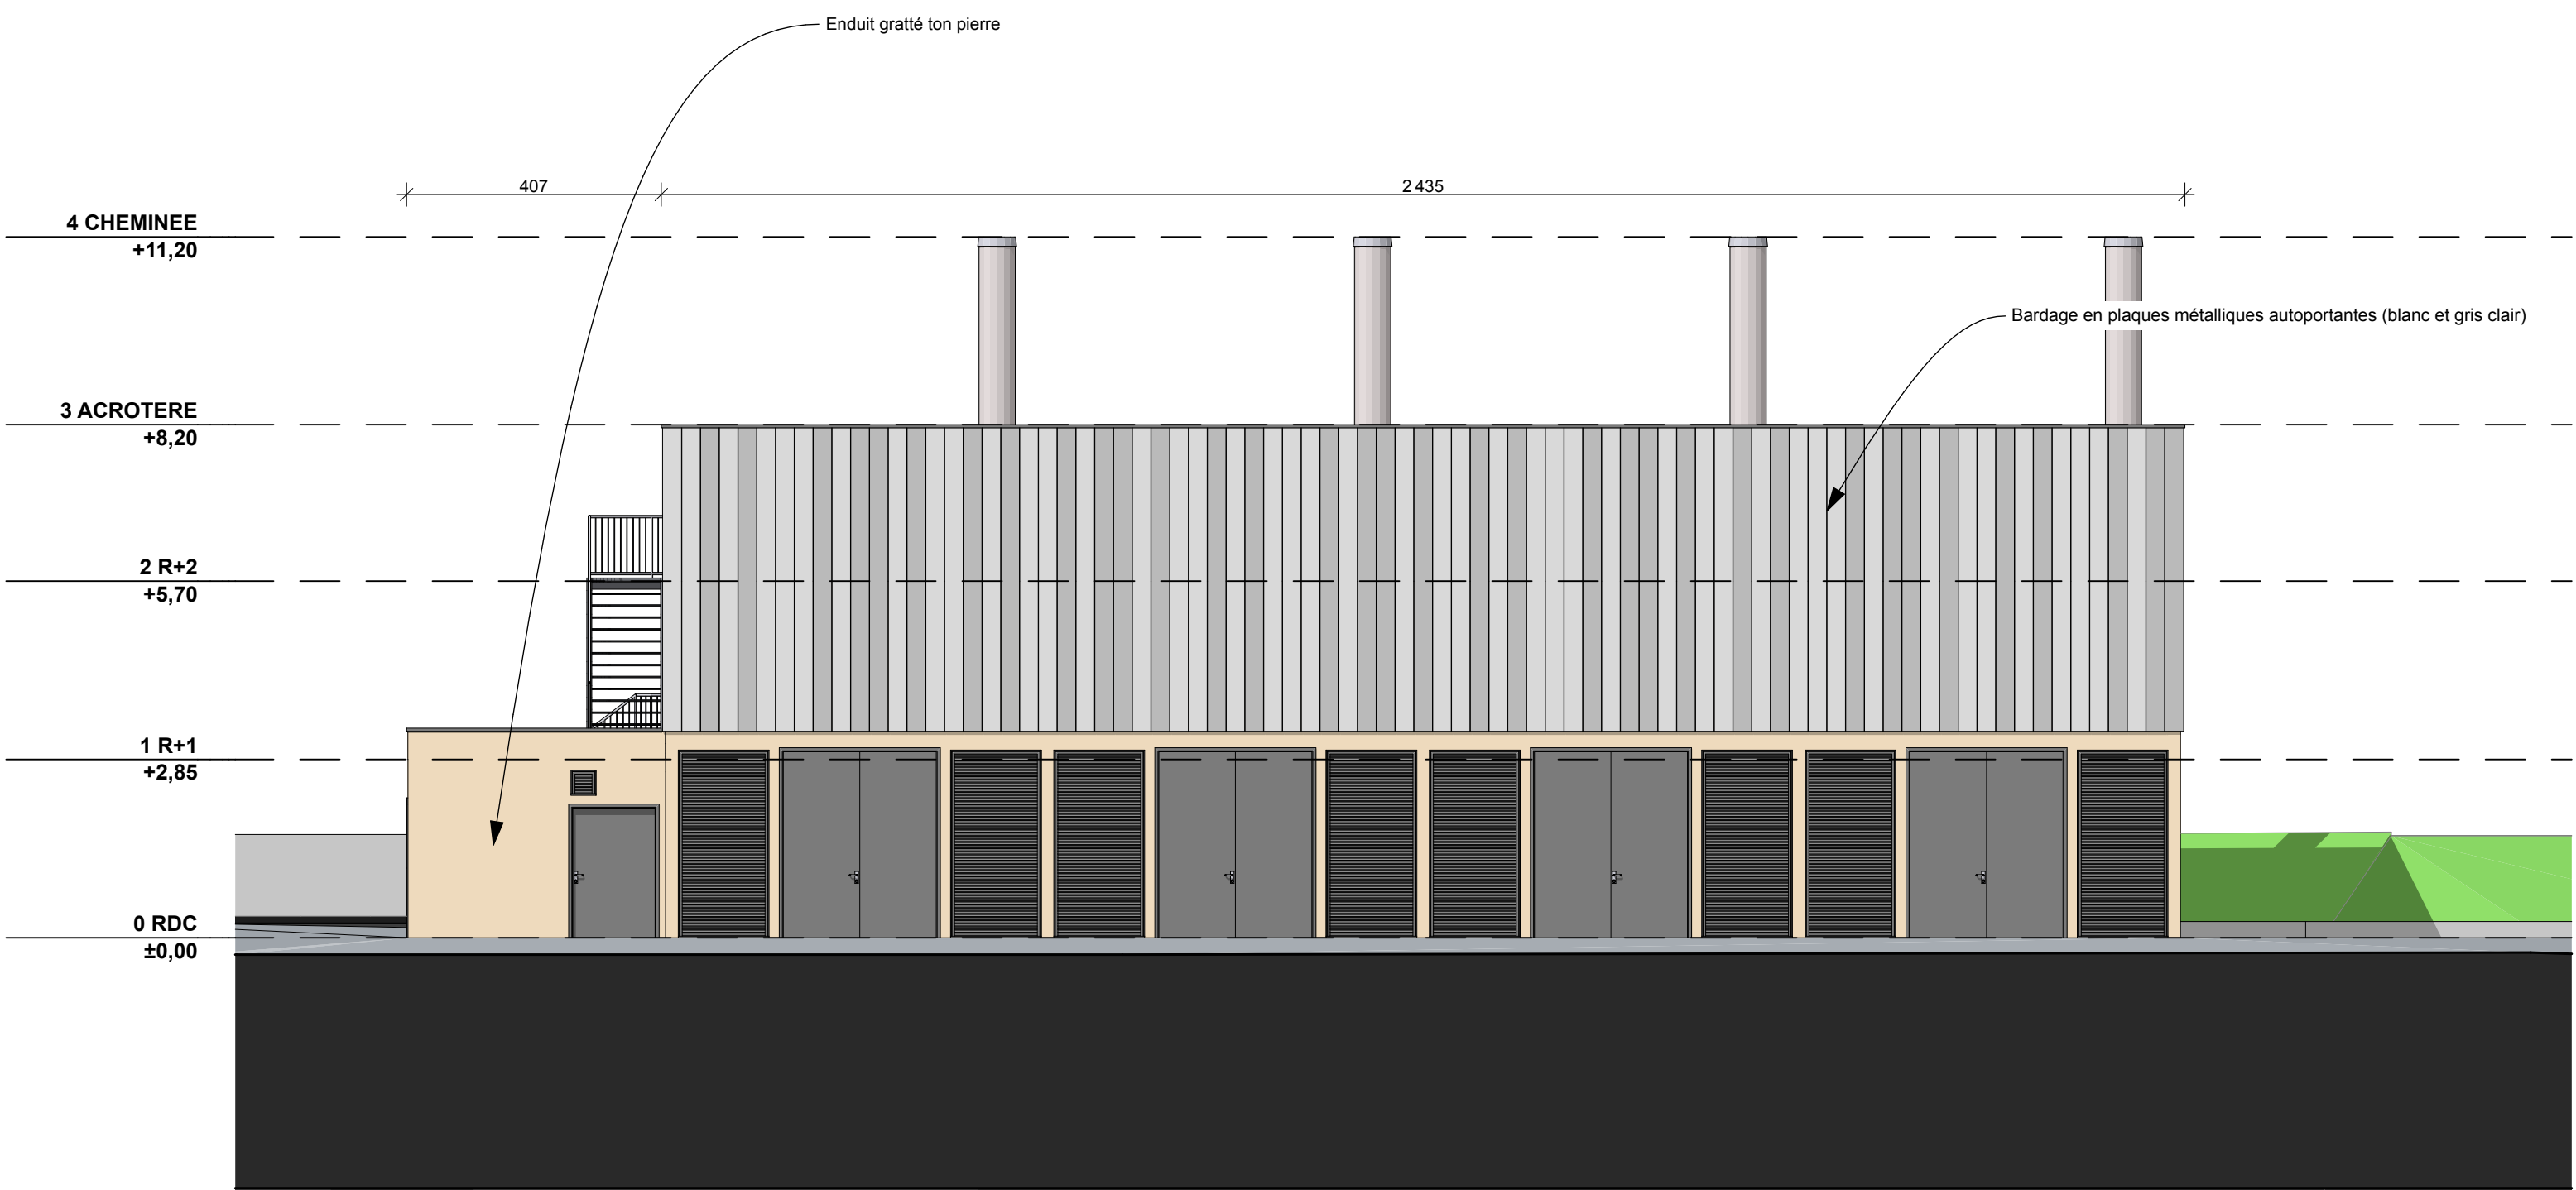



FACADE EST

Maître d'ouvrage :		Maîtrise d'oeuvre :		PC	
Hôpital NOVO Nord Ouest Val-d'Oise		BeArchi ARNAUD BIGINI ARCHITECTE H.M.O.N.P. BEARCHI 22, Rue du Bourg, DAMPSMESNIL 27630 VEXIN-SUR-EPTE TEL : 06 38 68 75 57 Mail : contact.bearchi@gmail.com cachet : E.U.R.L. BeArchi 22, Rue du Bourg DAMPSMESNIL 27630 VEXIN-SUR-EPTE Tel : 06 38 68 75 57 Mail : contact.bearchi@gmail.com Direct : 808.424.873.00020			
Hôpital Rene Dubos de Pontoise					
6, Avenue de l'Ile de France 95000 PONTOISE					
					
PC5	BATIMENT CENTRALE D'ENERGIE / FACADES EST			FORMAT A3	
				Echelle: 1:100	
				MARS 2023	

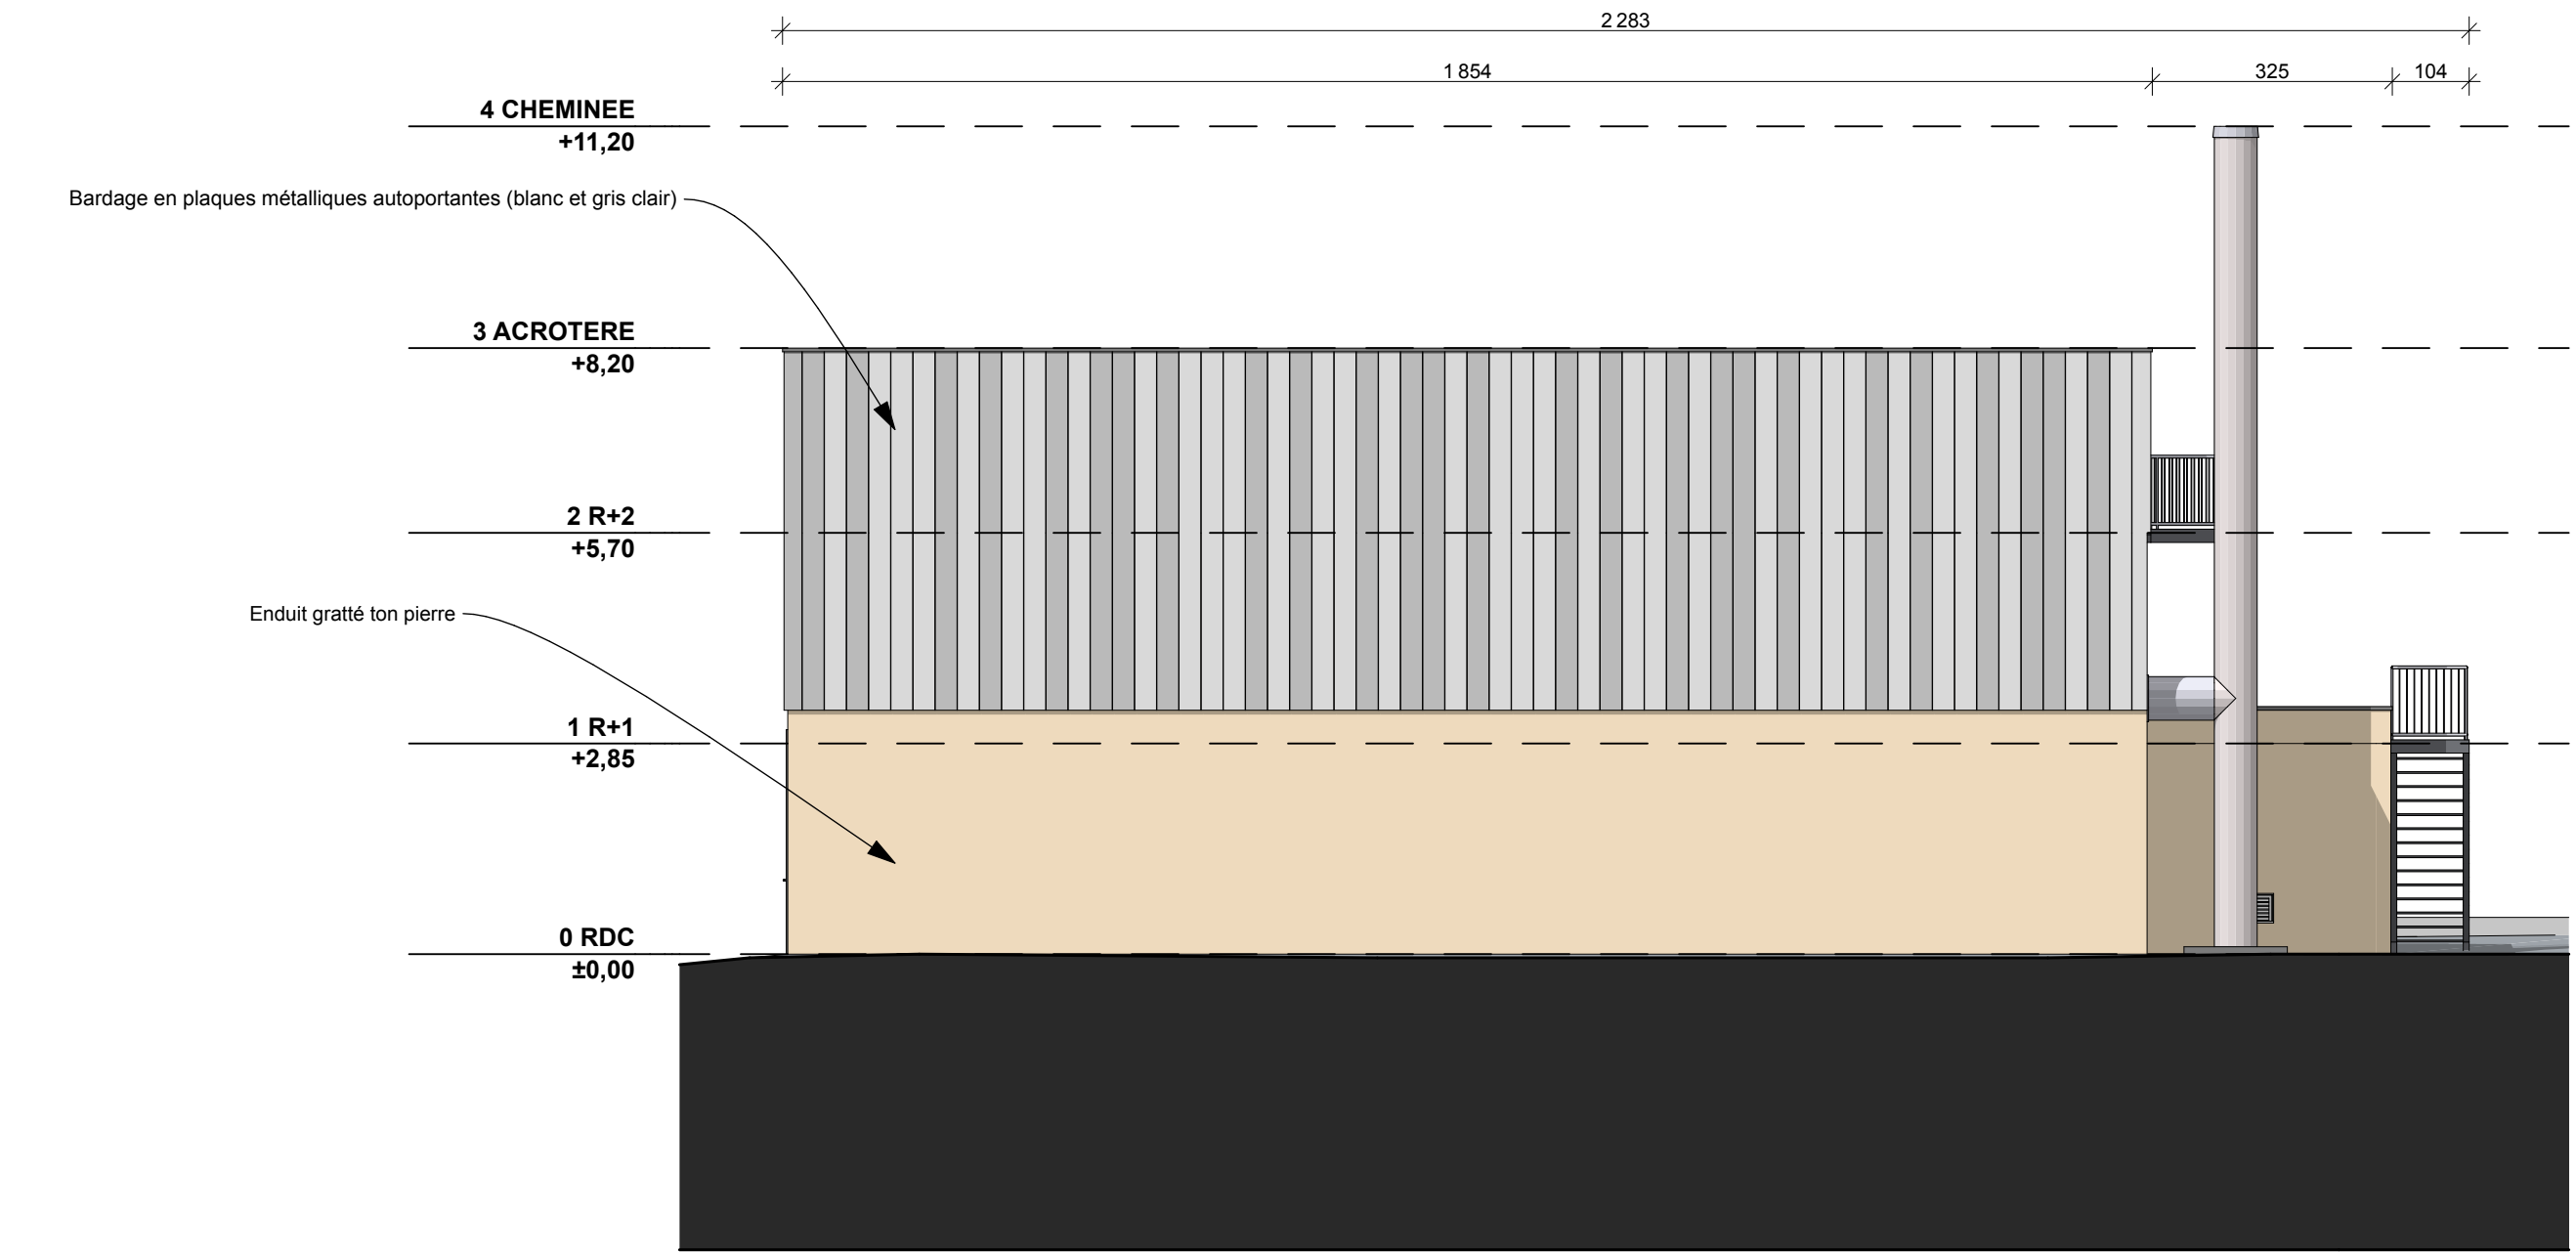


FACADE NORD


Maître d'ouvrage :		Maîtrise d'oeuvre :		PC	
Hôpital NOVO Nord Ouest Val-d'Oise		BeArchi ARNAUD BIGNI ARCHITECTE H.M.O.N.P. BEARCHI 22, Rue du Bourg, DAMPSMESNIL 27630 VEXIN-SUR-EPTE TEL : 06 38 68 75 57 Mail : contact.bearchi@gmail.com			
Hôpital Rene Dubos de Pontoise					
6, Avenue de l'Ile de France 95000 PONTOISE					
Hôpital novo Nord-Ouest Val-d'Oise		Sécurisation Electrique du CHRD : Création d'un bâtiment centrale d'énergie		FORMAT A3	
PC5		BATIMENT CENTRALE D'ENERGIE / FACADES NORD			Echelle: 1:100
					MARS 2023

 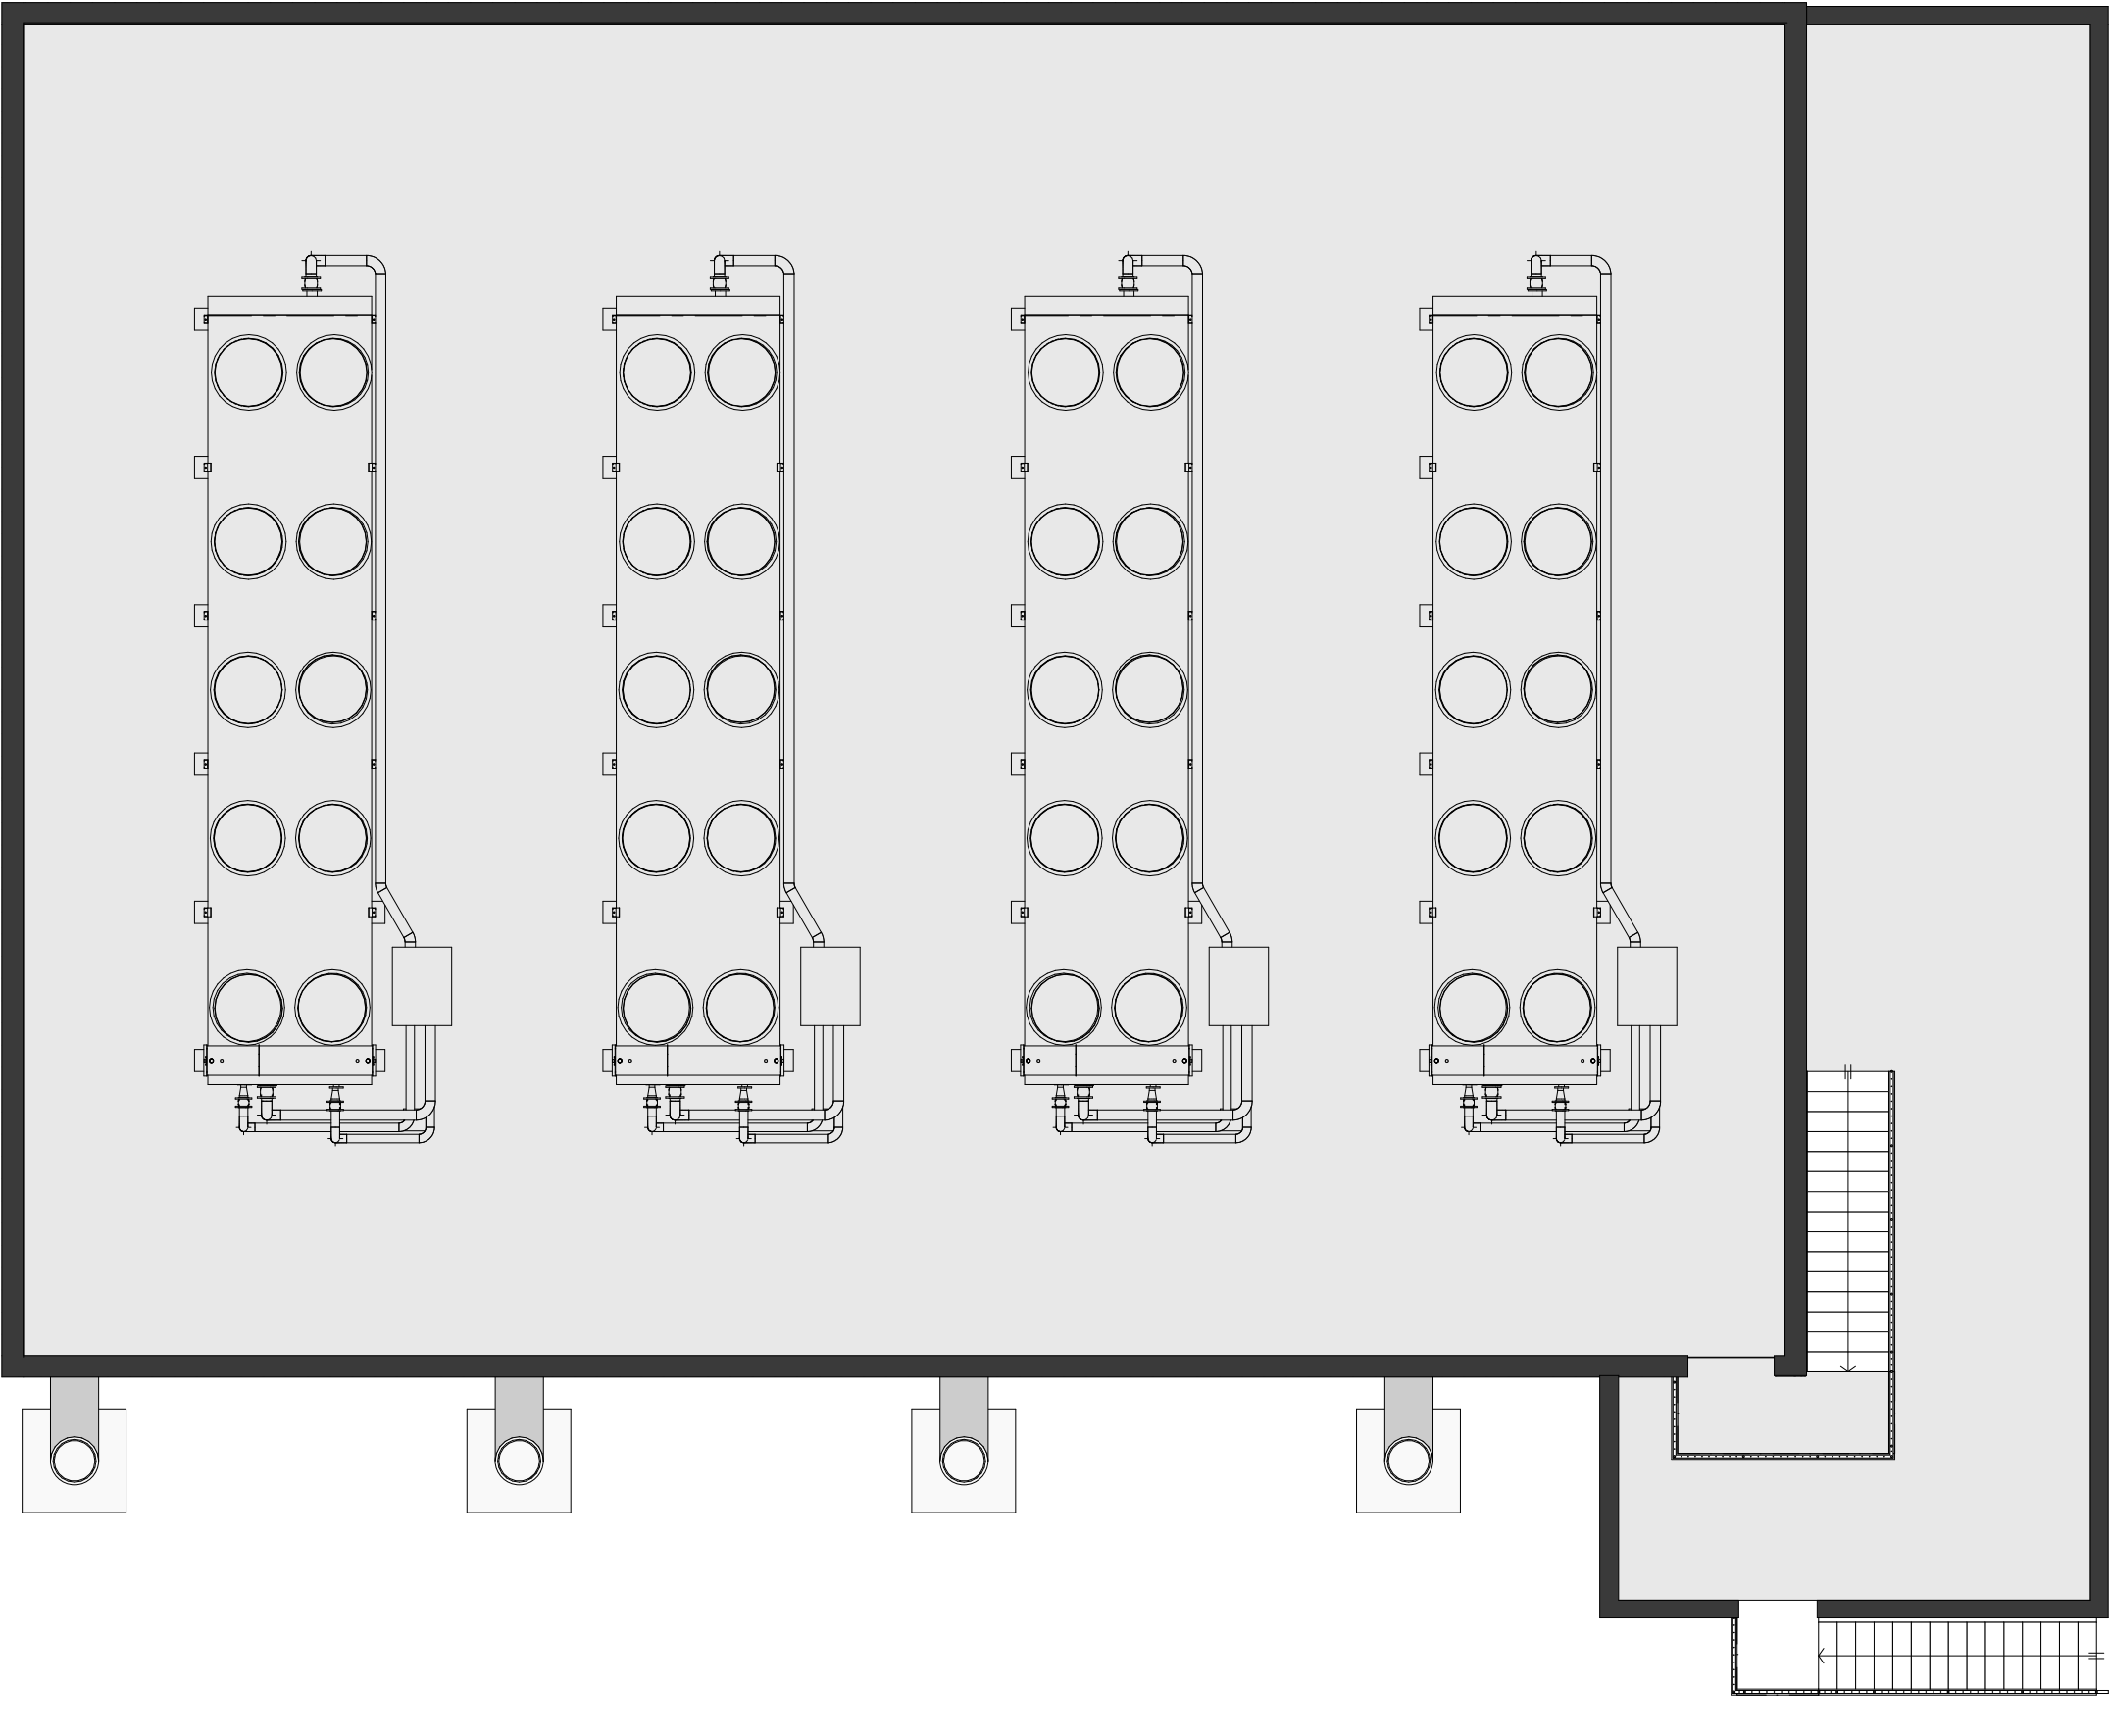


Maître d'ouvrage :		Maîtrise d'oeuvre :		PC	
Hôpital NOVO Nord Ouest Val-d'Oise		BeArchi ARNAUD BIGNI ARCHITECTE H.M.O.N.P.			FORMAT A3
Hôpital Rene Dubos de Pontoise		BEARCHI 22, Rue du Bourg, DAMPSMESNIL 27630 VEXIN-SUR-EPTE TEL : 06 38 68 75 57 Mail : contact.bearchi@gmail.com			Echelle: 1:100
6, Avenue de l'Ile de France 95000 PONTOISE		cachet : E.U.R.L. BeArchi 22, Rue du Bourg DAMPSMESNIL 27630 VEXIN-SUR-EPTE Tel : 06 38 68 75 57 Mail : contact.bearchi@gmail.com Direct : 808.424.873.00020			MARS 2023
 Hôpital novo Nord-Ouest Val-d'Oise		PC5	Sécurisation Electrique du CHRD : Création d'un bâtiment centrale d'énergie		
		BATIMENT CENTRALE D'ENERGIE / PLAN DE TOITURE PROJET			

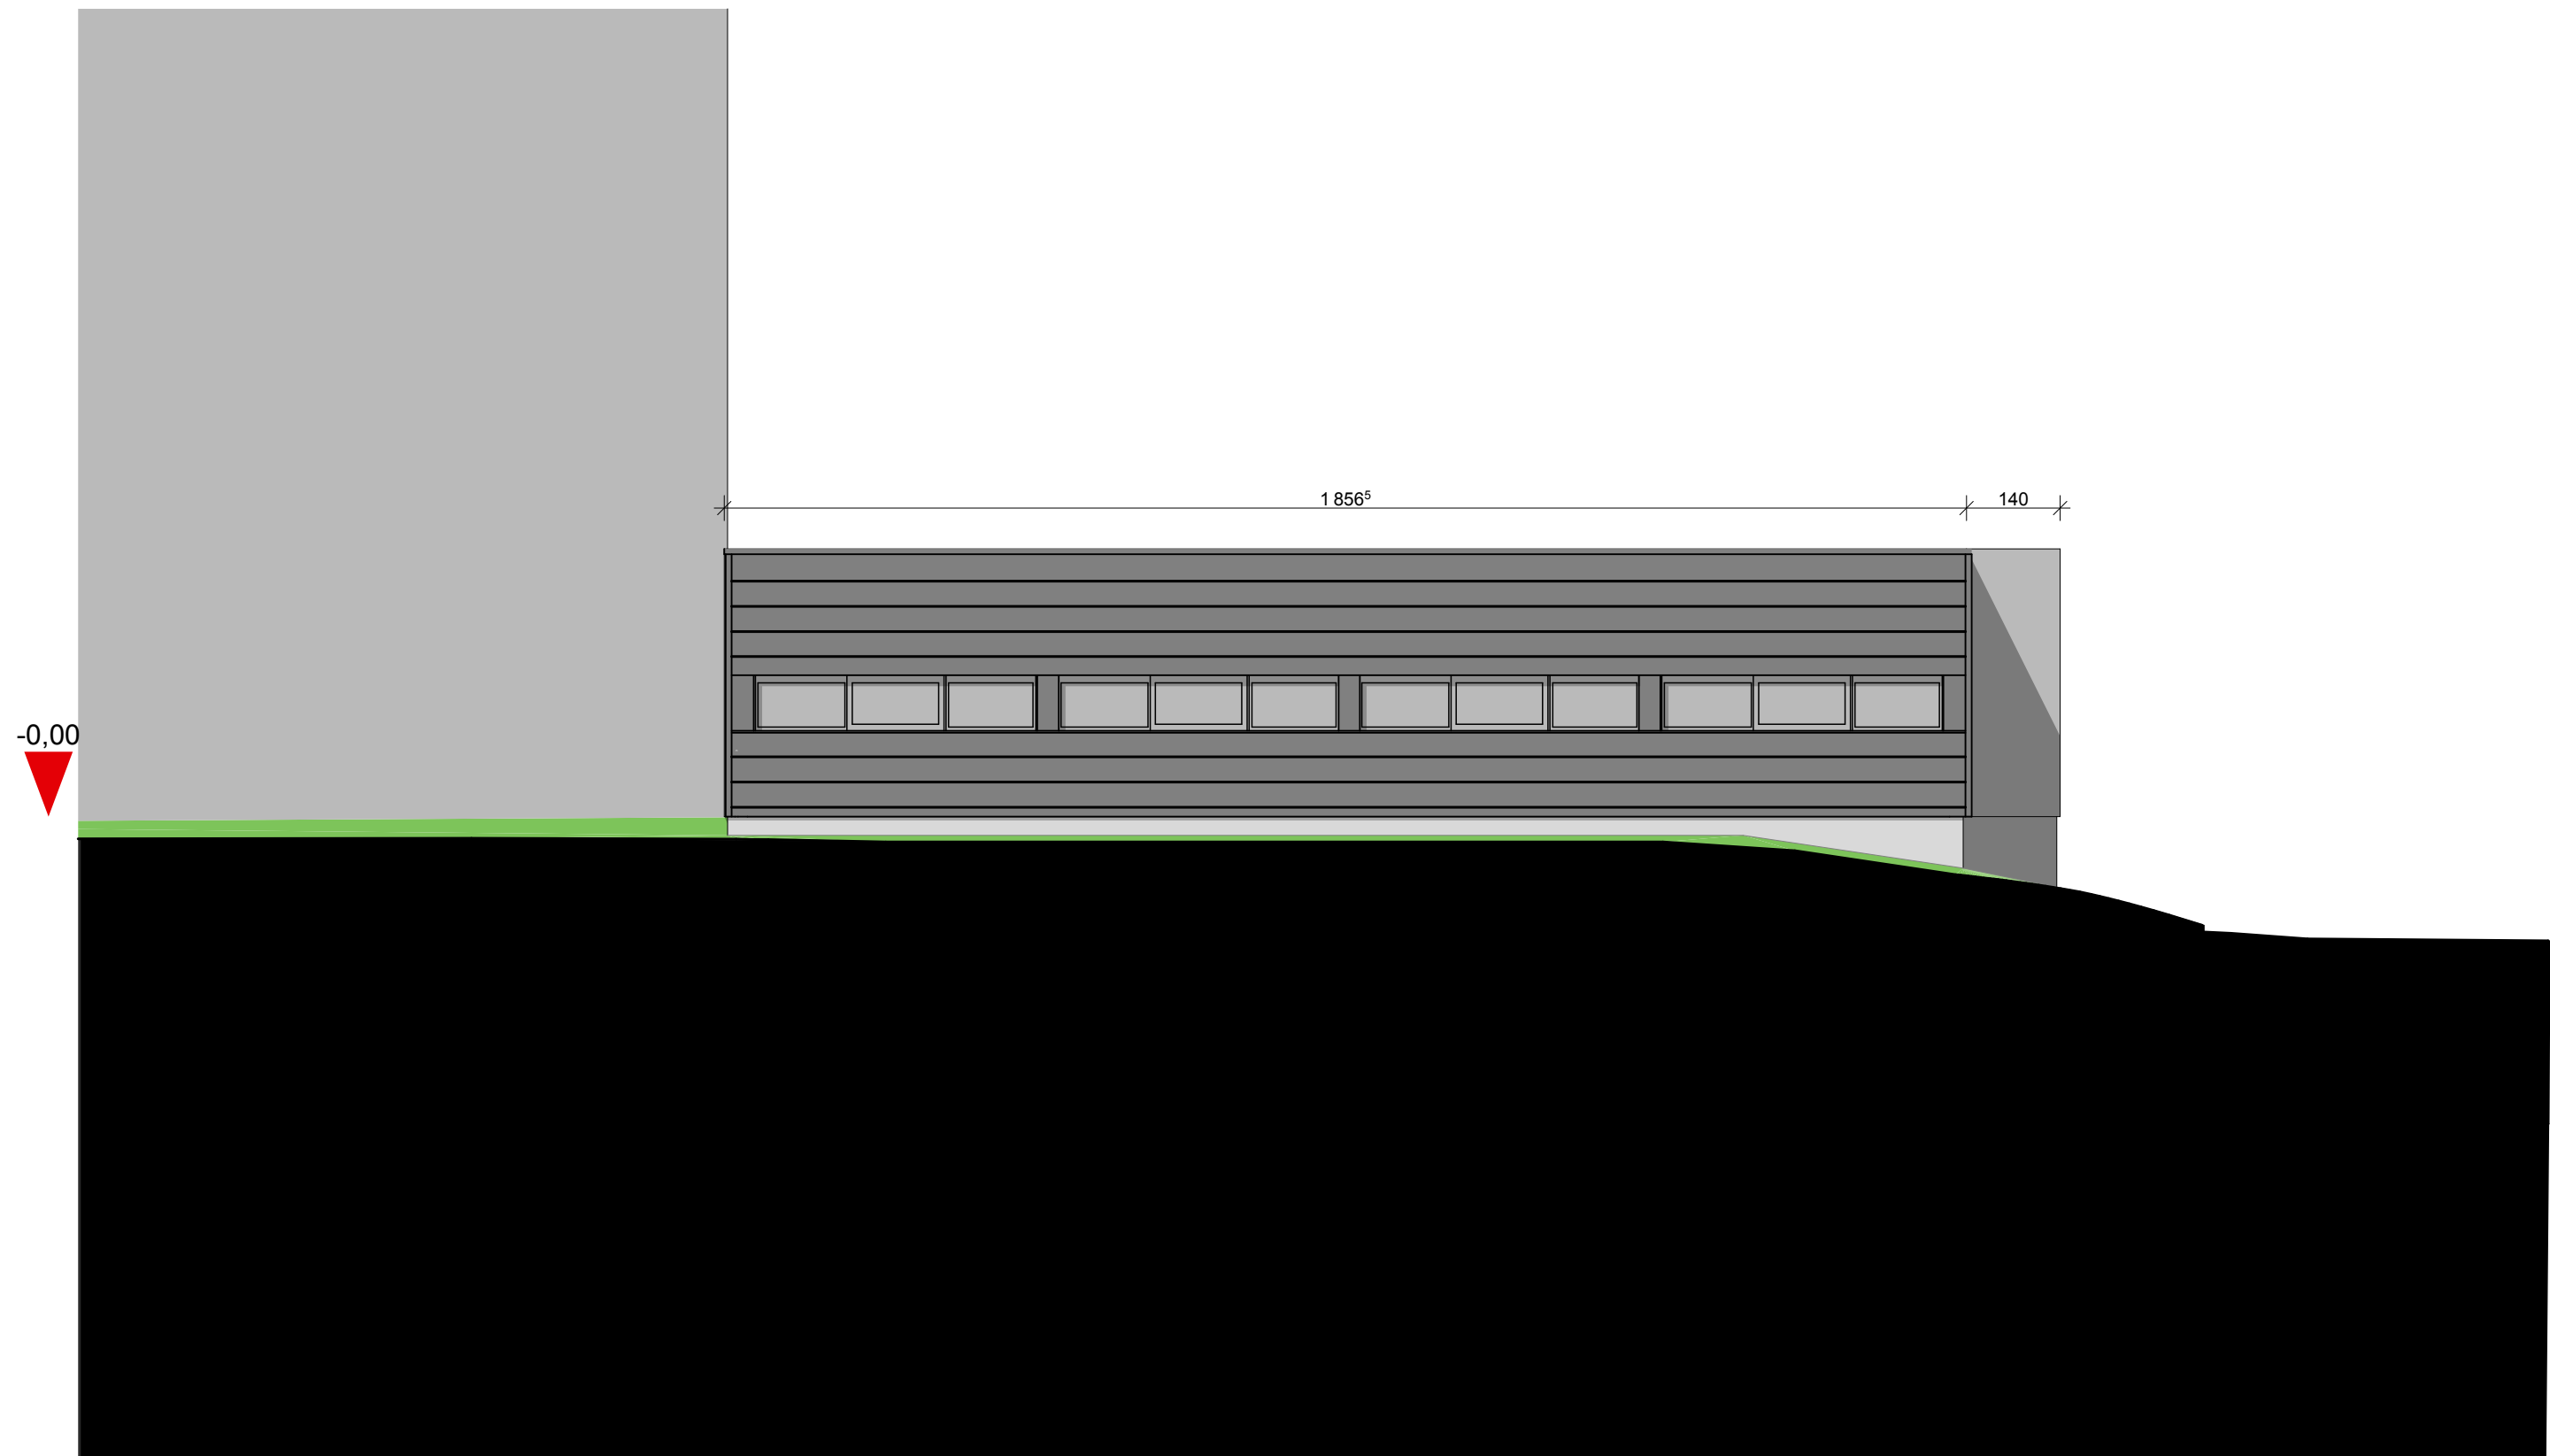


Maître d'ouvrage :		Maîtrise d'oeuvre :		PC	
Hôpital NOVO Nord Ouest Val-d'Oise		BeArchib ARNAUD BIGINI ARCHITECTE H.M.O.N.P. BEARCHI 22, Rue du Bourg, DAMPSMESNIL 27630 VEXIN-SUR-EPTE TEL : 06 38 68 75 57 Mail : contact.bearchi@gmail.com cachet : E.U.R.L. BeArchib 22, Rue du Bourg DAMPSMESNIL 27630 Vexin-sur-Epte Tel : 06 38 68 75 57 Mail : contact.bearchi@gmail.com Tel : 808.424.873.00020			
Hôpital Rene Dubos de Pontoise					
6, Avenue de l'Ile de France 95000 PONTOISE					
Hôpital novo Nord-Ouest Val-d'Oise	PC5	Sécurisation Electrique du CHRD : Création d'un bâtiment centrale d'énergie		FORMAT A3	
		POSTE HT/BT / FACADE EST EXISTANT		Echelle: 1:100	
				MARS 2023	

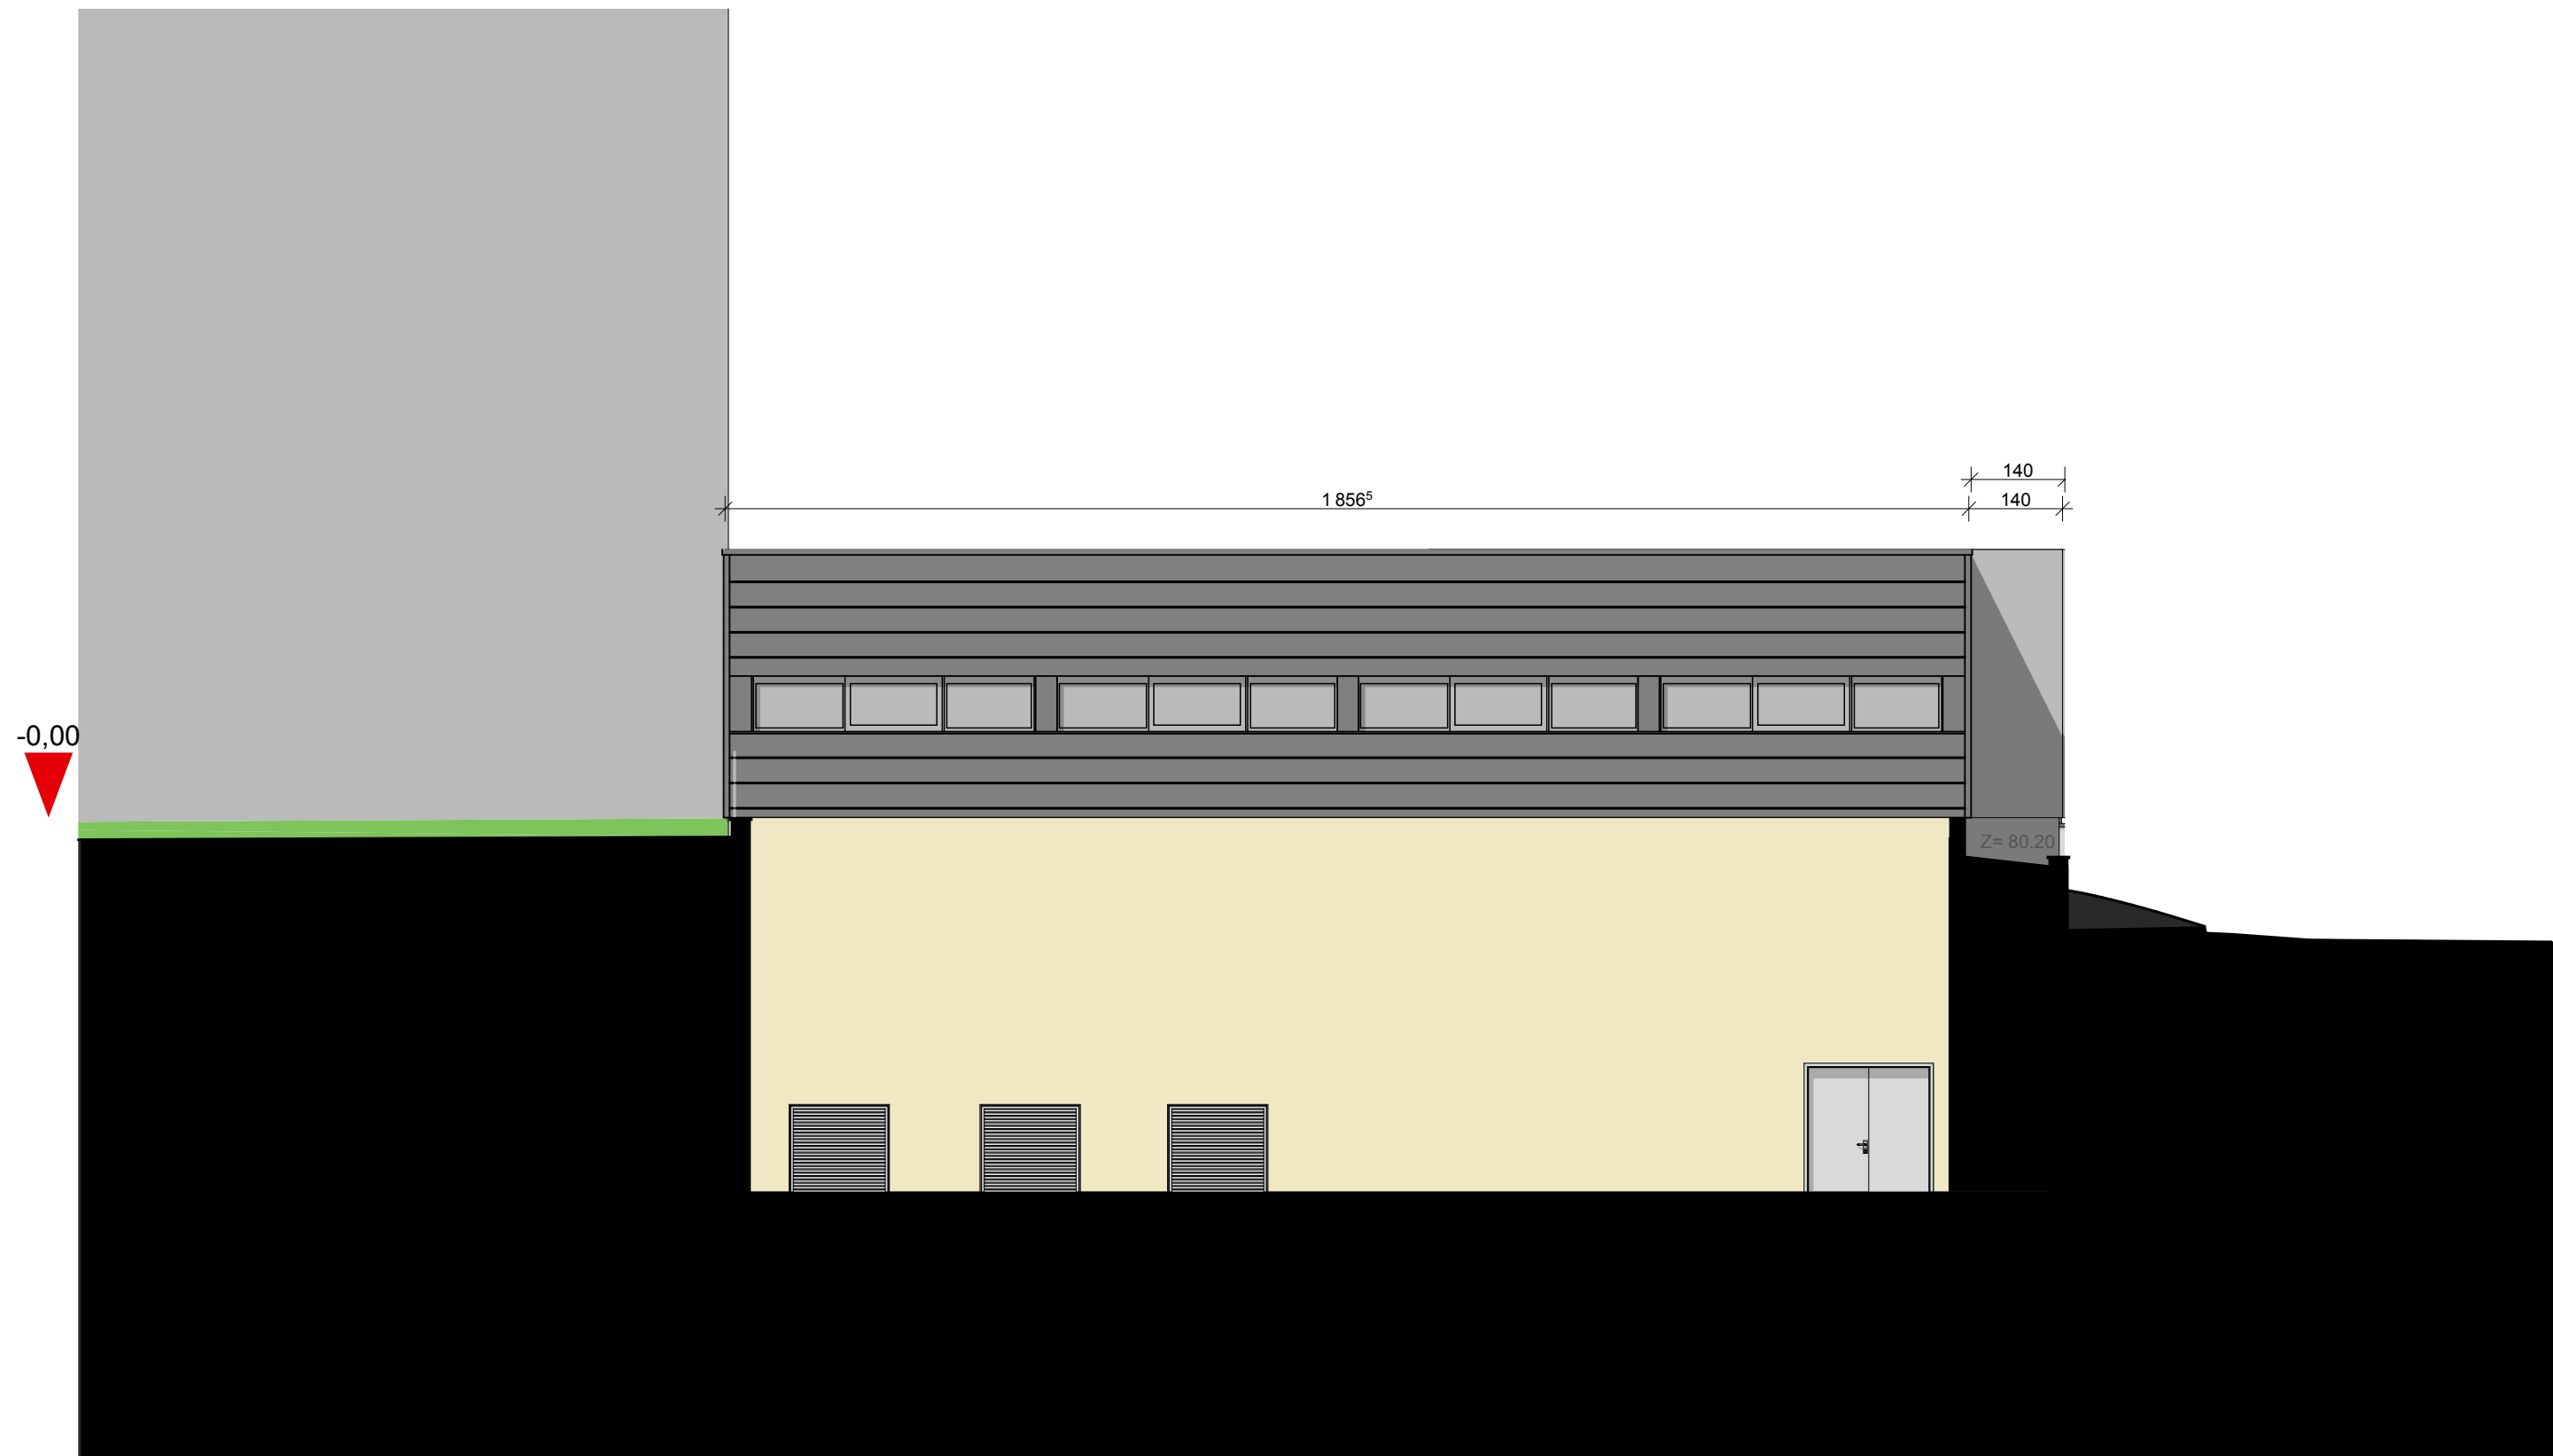


Maître d'ouvrage :		Maîtrise d'oeuvre :		PC	
Hôpital NOVO Nord Ouest Val-d'Oise Hôpital Rene Dubos de Pontoise 6, Avenue de l'Ile de France 95000 PONTOISE 		Sécurisation Electrique du CHRD : Création d'un bâtiment centrale d'énergie			 ARNAUD BIGINI ARCHITECTE H.M.O.N.P. BEARCHI 22, Rue du Bourg, DAMPSMESNIL 27630 VEXIN-SUR-EPTE TEL : 06 38 68 75 57 Mail : contact.bearchi@gmail.com cachet :  E.U.R.L. BeArchib 22, Rue du Bourg DAMPSMESNIL 27630 VEXIN-SUR-EPTE Tel : 06 38 68 75 57 Mail : contact.bearchi@gmail.com Tél : 808.424.873.00020
PC5	POSTE HT/BT / FACADE EST PROJET		FORMAT A3		
			Echelle: 1:100		
			MARS 2023		

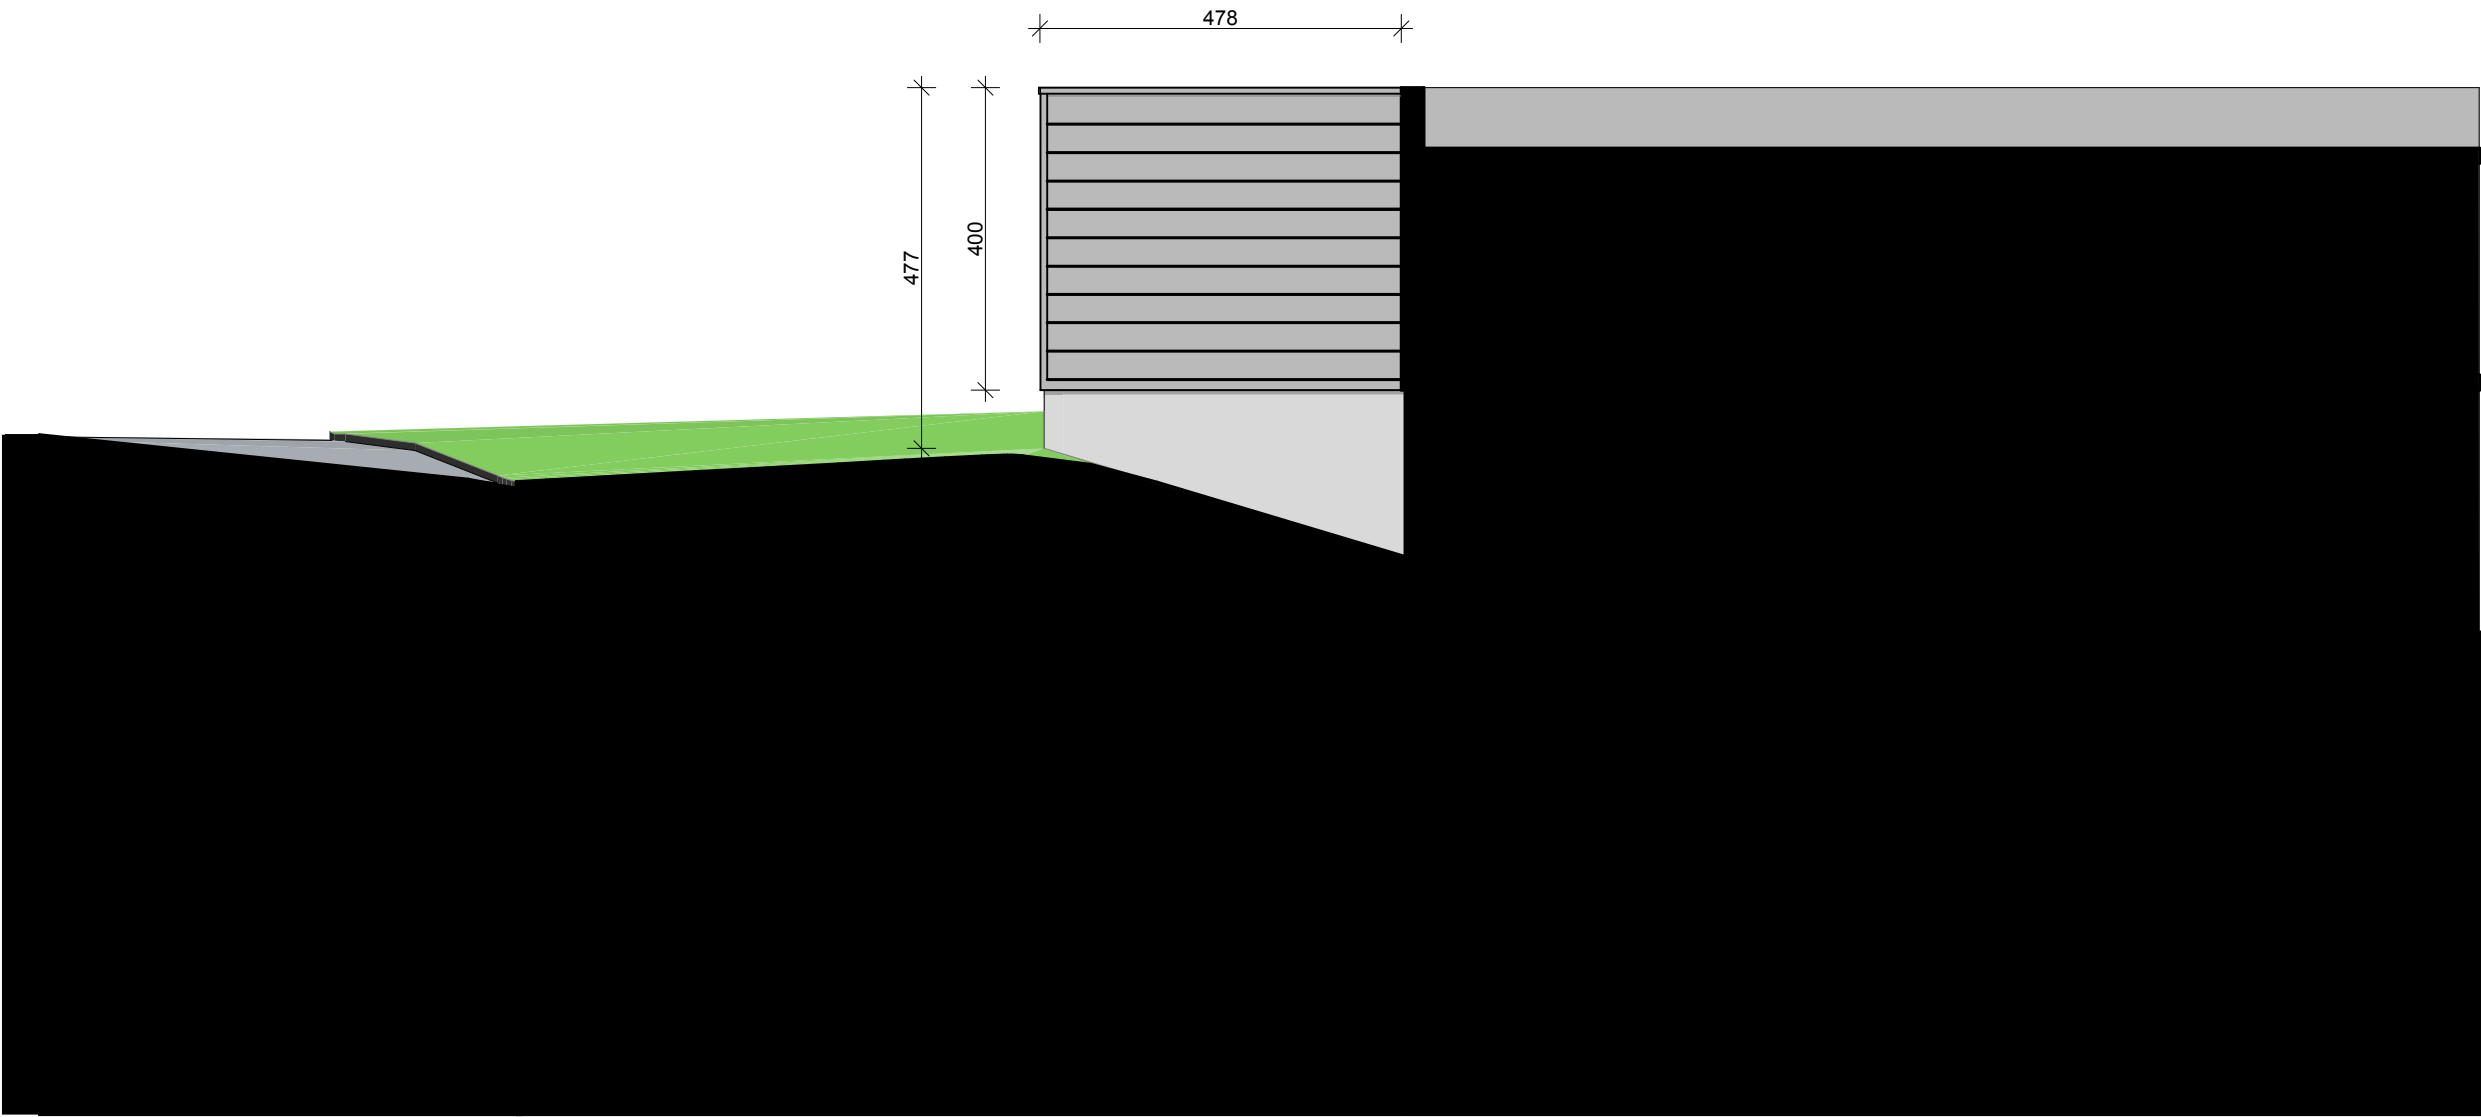

Maître d'ouvrage :		Maîtrise d'oeuvre :		PC
Hôpital NOVO Nord Ouest Val-d'Oise		BeArchi ARNAUD BIGINI ARCHITECTE H.M.O.N.P.		FORMAT A3
Hôpital Rene Dubos de Pontoise		BEARCHI 22, Rue du Bourg, DAMPSMESNIL 27630 VEXIN-SUR-EPTE TEL : 06 38 68 75 57 Mail : contact.bearchi@gmail.com		Echelle: 1:100
6, Avenue de l'Ile de France 95000 PONTOISE		cachet : E.U.R.L. BeArchi 22, Rue du Bourg DAMPSMESNIL 27630 Vexin-sur-Epte Tel : 06 38 68 75 57 Mail : contact.bearchi@gmail.com Direct : 808.424.873.00020		MARS 2023
		PC5	POSTE HT/BT / FACADE NORD EXISTANT	
Sécurisation Electrique du CHRD : Création d'un bâtiment centrale d'énergie				

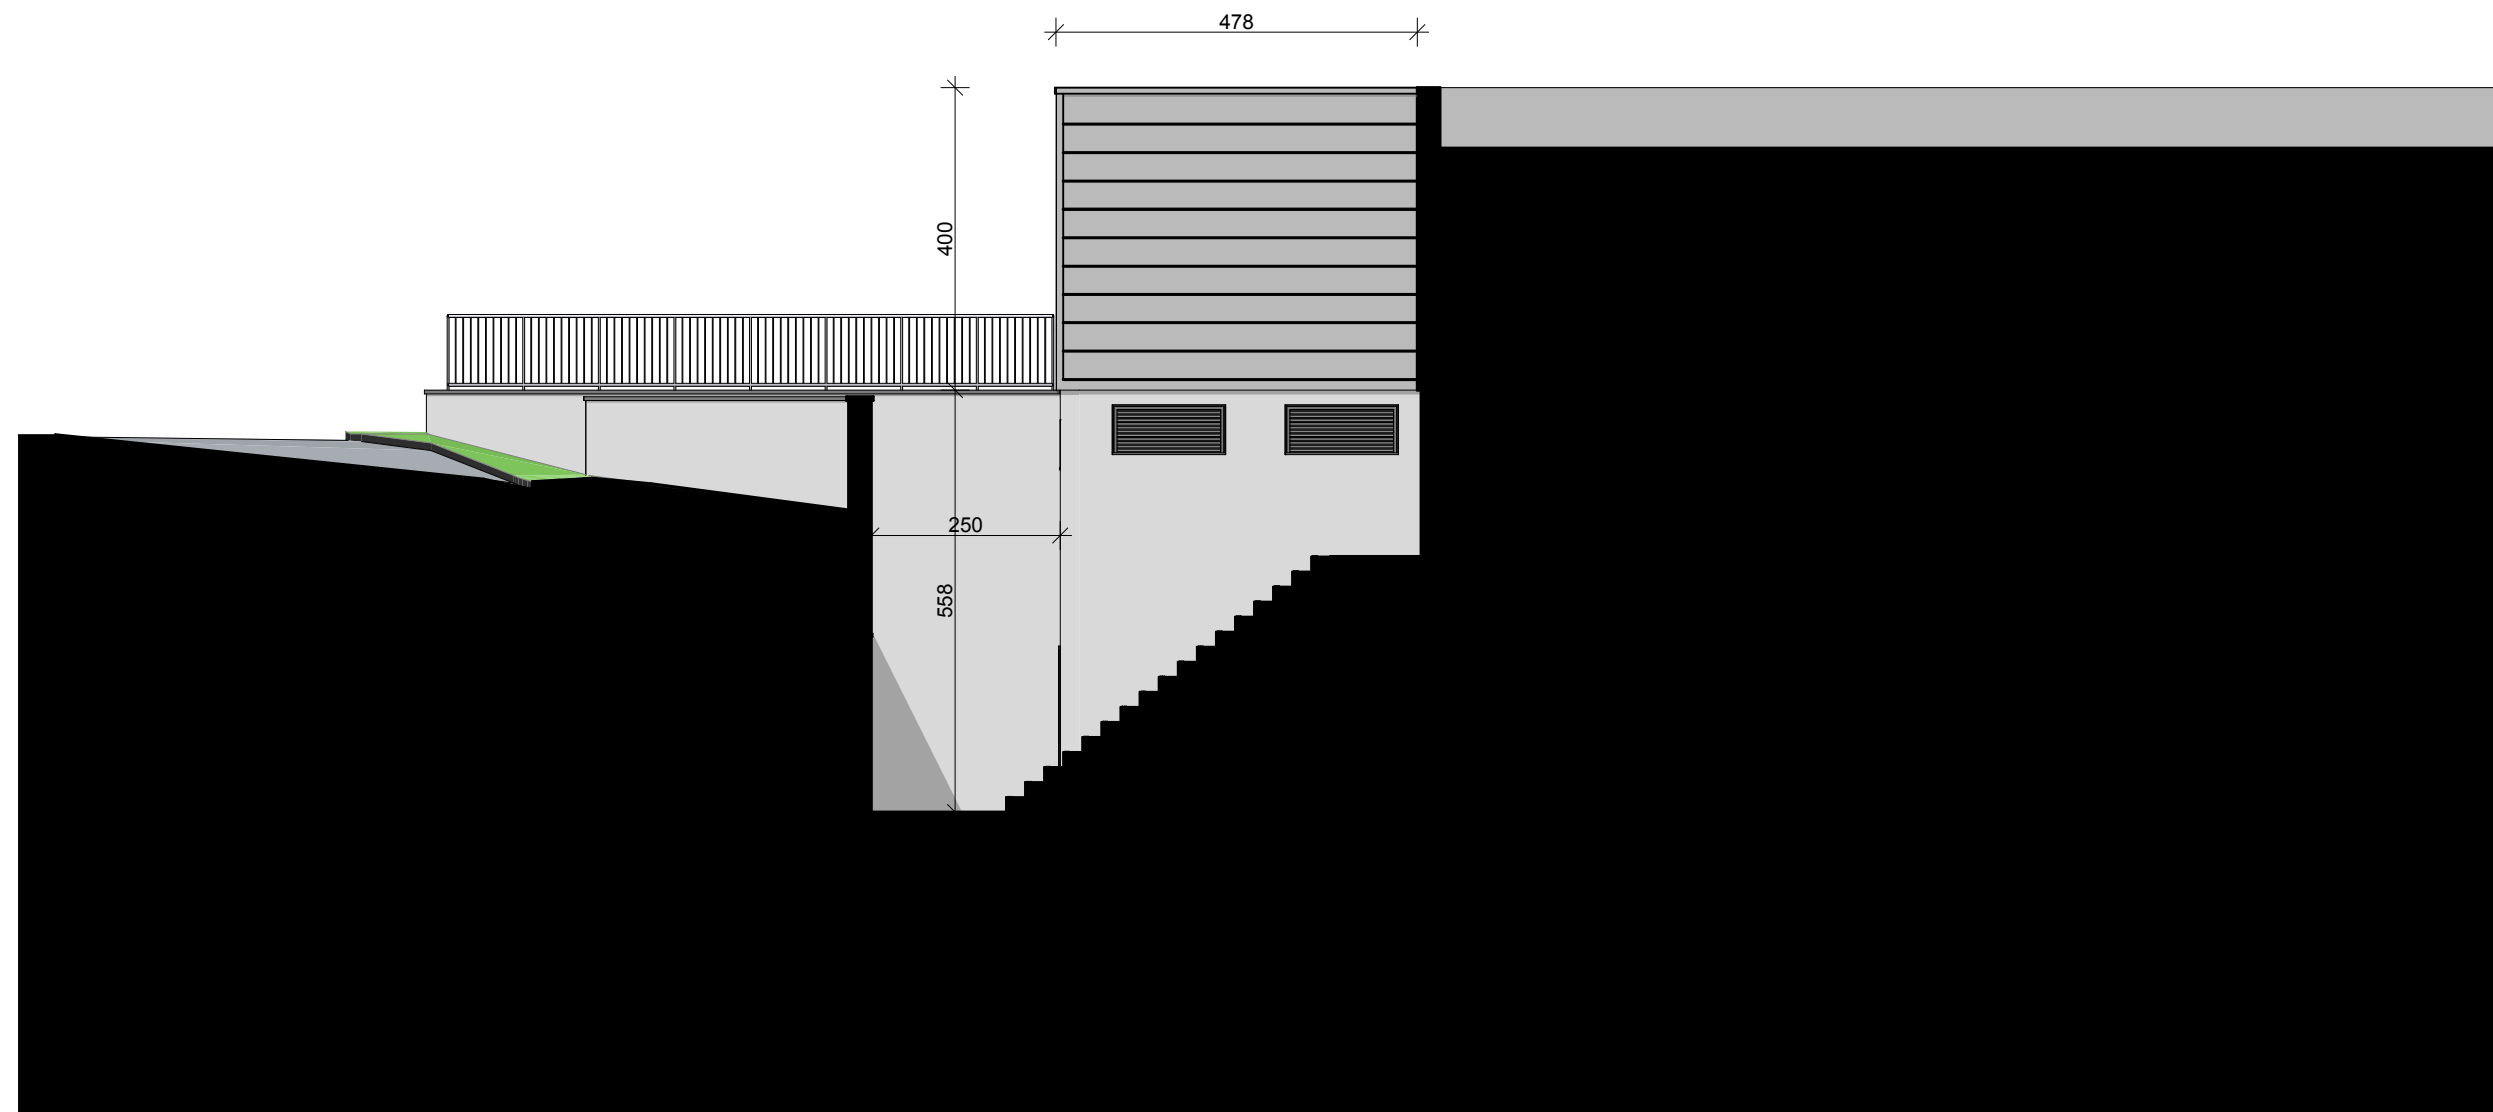

Maître d'ouvrage :		Maîtrise d'oeuvre :		PC	
Hôpital NOVO Nord Ouest Val-d'Oise		BeArchi ARNAUD BIGINI ARCHITECTE H.M.O.N.P.			
Hôpital Rene Dubos de Pontoise		BEARCHI 22, Rue du Bourg, DAMPSMESNIL 27630 VEXIN-SUR-EPTE TEL : 06 38 68 75 57 Mail : contact.bearchi@gmail.com			
6, Avenue de l'Ile de France 95000 PONTOISE		E.U.R.L. BeArchi 22, Rue du Bourg DAMPSMESNIL 27630 VEXIN-SUR-EPTE Tel : 06 38 68 75 57 Mail : contact.bearchi@gmail.com Siret : 808.424.873.00020			
 Hôpital novo Nord-Ouest Val-d'Oise		Sécurisation Electrique du CHRD : Création d'un bâtiment centrale d'énergie		FORMAT A3	
PC5	POSTE HT/BT / FACADE NORD PROJET			Echelle: 1:100	
				MARS 2023	

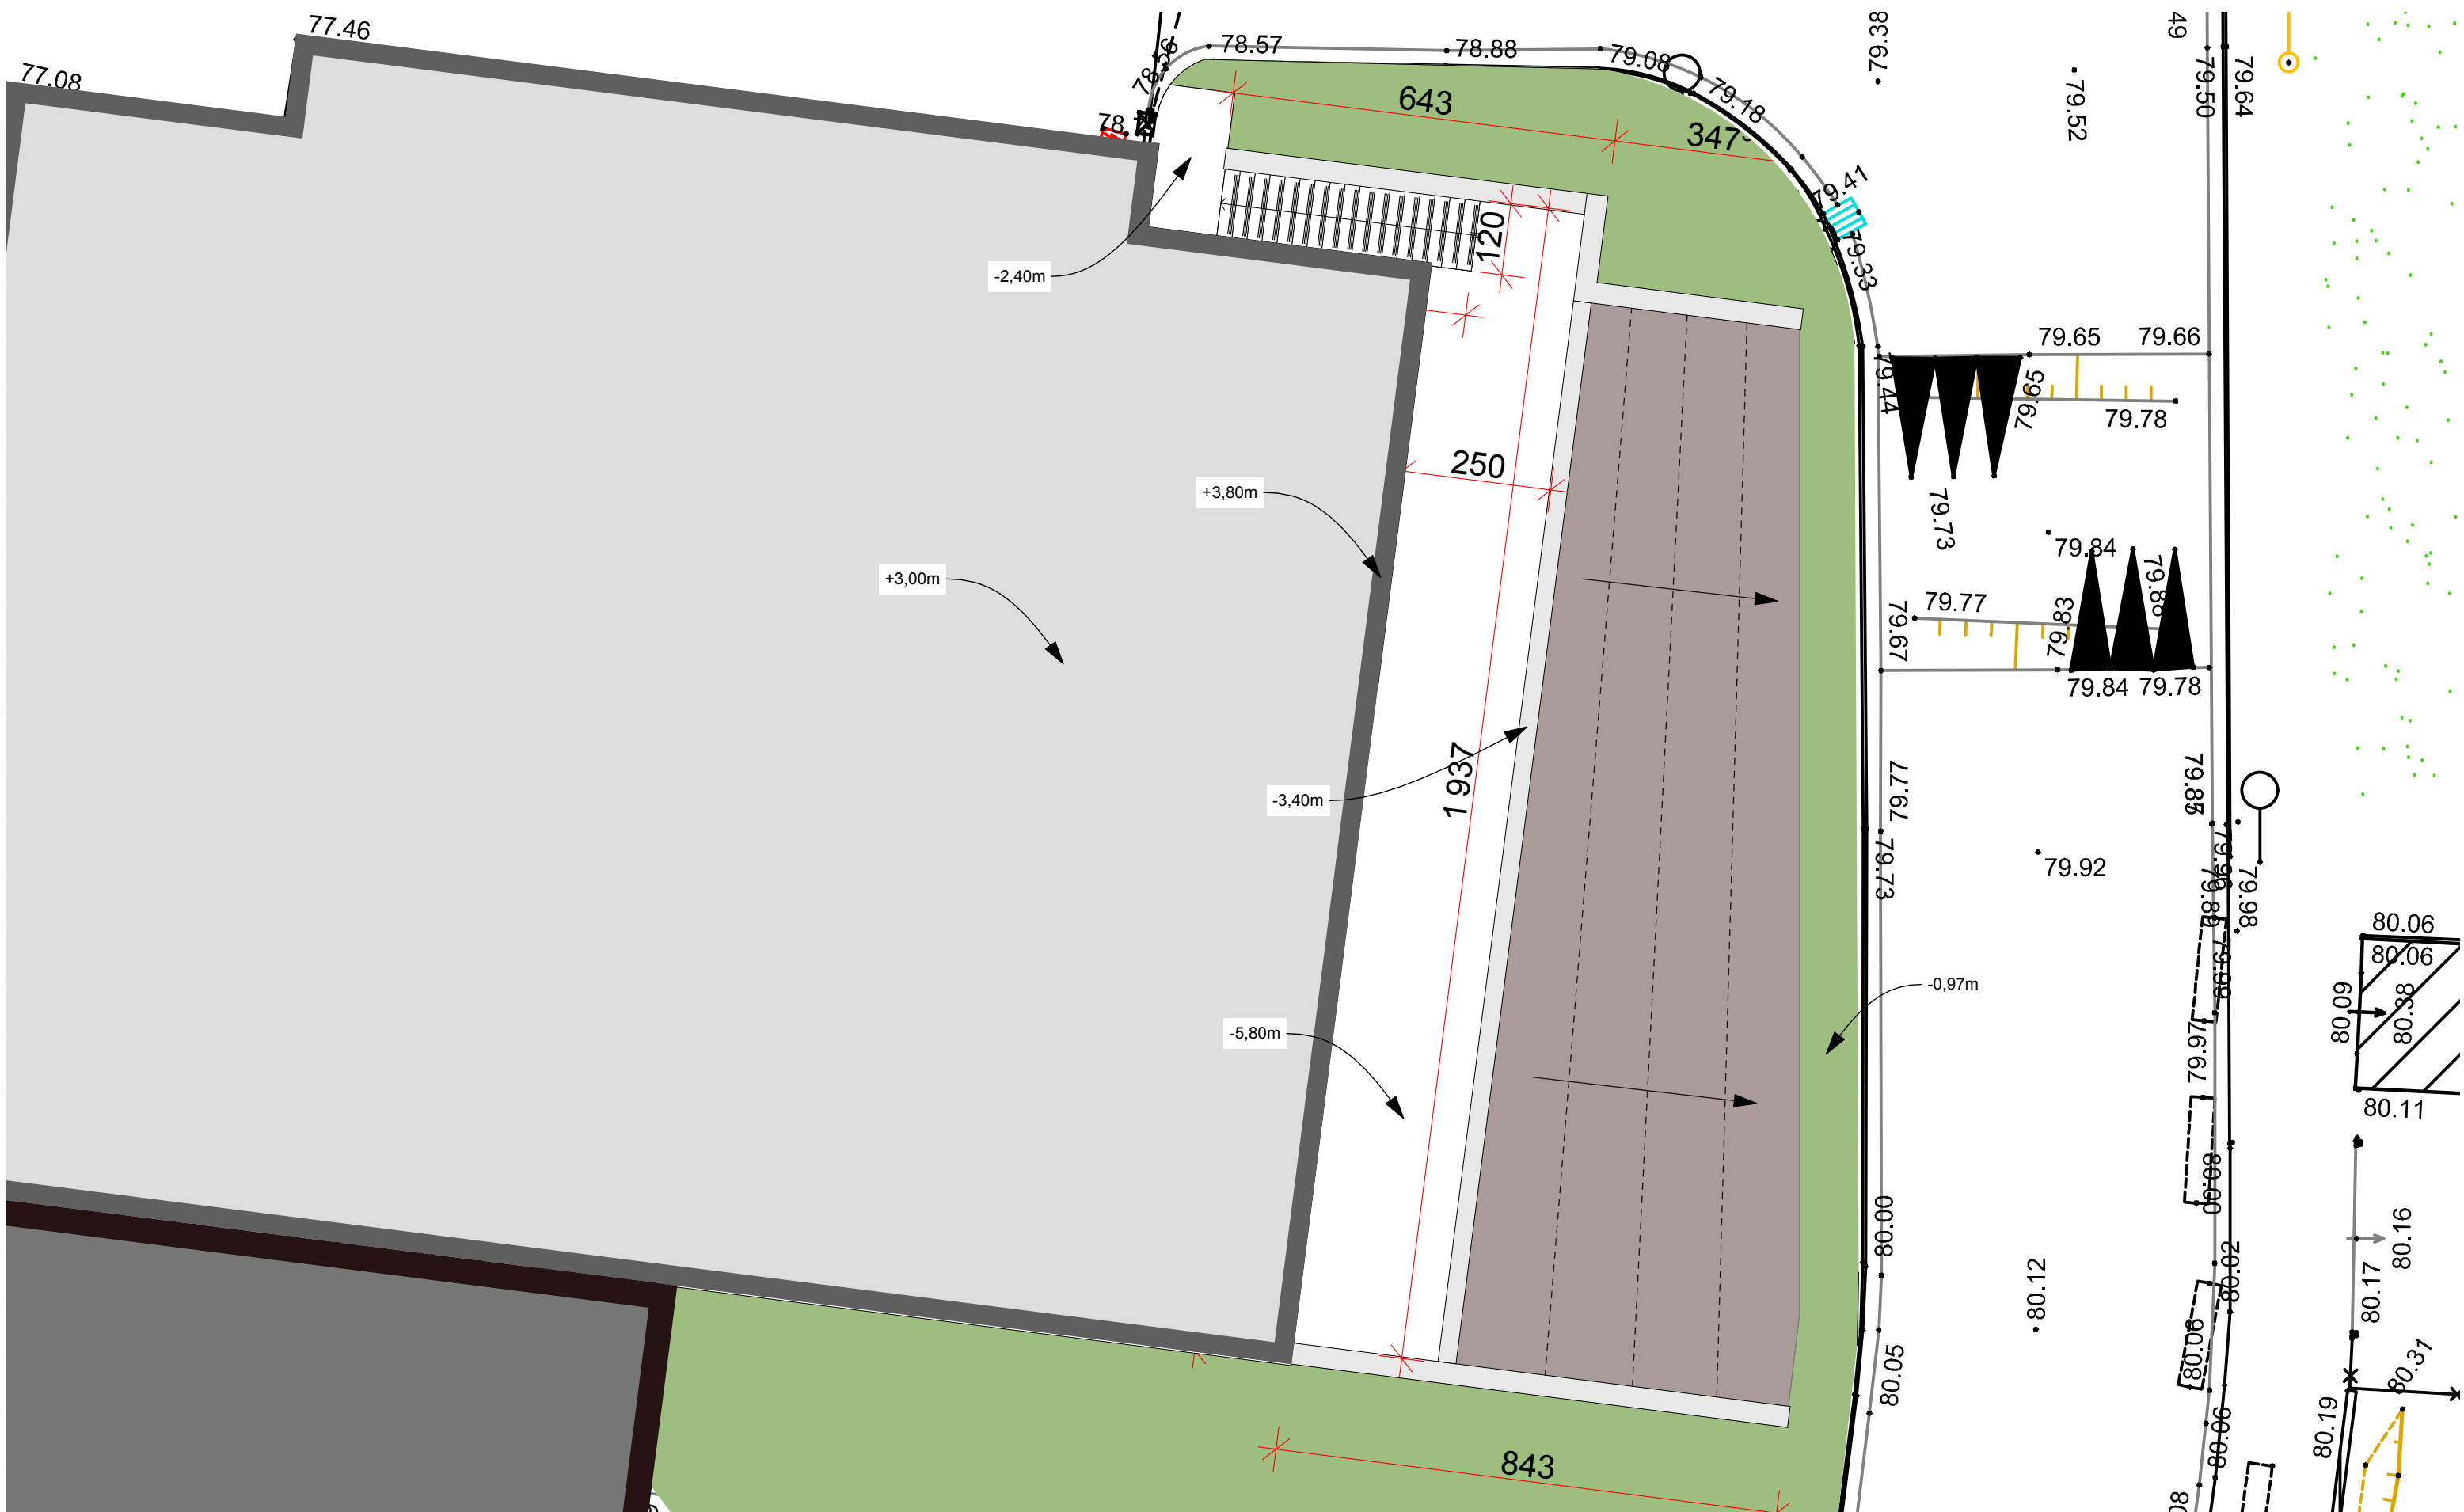

Maitre d'ouvrage :

Hôpital NOVO
Nord Ouest Val-d'Oise

Hôpital Rene Dubos de Pontoise

6, Avenue de l'Ile de France
95000 PONTOISE

 Hôpital
novo
Nord-Ouest Val-d'Oise

 
**Sécurisation Electrique du CHRD :
Création d'un bâtiment centrale d'énergie**

PC5 POSTE HT/BT / PLAN DE TOITURE PROJET

Maitrise d'oeuvre :

BeArchi
ARNAUD BIGINI ARCHITECTE H.M.O.N.P.

BEARCHI
22, Rue du Bourg, DAMPSMESNIL 27630 VEXIN-SUR-EPTE
TEL : 06 38 68 75 57
Mail : contact.bearchi@gmail.com

cachet :

E.U.R.L. BeArchi
22, Rue du Bourg DAMPSMESNIL
27630 VEXIN-SUR-EPTE
Tel : 06 38 68 75 57
Mail : contact.bearchi@gmail.com
Direct : 808.424.873.00020

PC

FORMAT A3

Echelle: **1:100**

MARS 2023



BATIMENT CENTRALE D'ENERGIE



POSTE HT/BT

Maître d'ouvrage :		Maîtrise d'oeuvre :		PC	
Hôpital NOVO Nord Ouest Val-d'Oise		BeArch<i>i</i> ARNAUD BIGINI ARCHITECTE H.M.O.N.P. BEARCHI 22, Rue du Bourg, DAMPSMESNIL 27630 VEXIN-SUR-EPTE TEL : 06 38 68 75 57 Mail : contact.bearchi@gmail.com			
Hôpital Rene Dubos de Pontoise					
6, Avenue de l'Ile de France 95000 PONTOISE					
Hôpital novo Nord-Ouest Val-d'Oise	Sécurisation Electrique du CHRD : Création d'un bâtiment centrale d'énergie	cachet : E.U.R.L. BeArch<i>i</i> 22, Rue du Bourg DAMPSMESNIL 27630 Vexin-sur-Epte Tel : 06 38 68 75 57 Mail : contact.bearchi@gmail.com Direct : 808.424.873.00020	FORMAT A3		
PC6		INSERTION		Echelle:	
				MARS 2023	



VUE 3



VUE 2


Maître d'ouvrage :		Maîtrise d'oeuvre :		PC	
Hôpital NOVO Nord Ouest Val-d'Oise		BeArchi ARNAUD BIGNI ARCHITECTE H.M.O.N.P. BEARCHI 22, Rue du Bourg, DAMPSMESNIL 27630 VEXIN-SUR-EPTE TEL : 06 38 68 75 57 Mail : contact.bearchi@gmail.com			FORMAT A3
Hôpital Rene Dubos de Pontoise		Hôpital novo Nord-Ouest Val-d'Oise			Echelle:
6, Avenue de l'Ile de France 95000 PONTOISE					MARS 2023
		Sécurisation Electrique du CHRD : Création d'un bâtiment centrale d'énergie			
PC7		BATIMENT CENTRALE D'ENERGIE / PHOTOGRAPHIE PROCHE			



VUE 2



 VUE 3

Maître d'ouvrage :		Sécurisation Electrique du CHRD : Création d'un bâtiment centrale d'énergie		Maîtrise d'oeuvre :		PC		
Hôpital NOVO Nord Ouest Val-d'Oise								
Hôpital Rene Dubos de Pontoise		PC7	POSTE HT/BT / PHOTOGRAPHIE PROCHE	cachet : 		FORMAT A3		
6, Avenue de l'Ile de France 95000 PONTOISE				BEARCHI 22, Rue du Bourg, DAMPSMESNIL 27630 VEXIN-SUR-EPT TEL : 06 38 68 75 57 Mail : contact.bearchi@gmail.com		Echelle:		
						MARS 2023		



VUE 4



VUE 1

Maître d'ouvrage :		Maîtrise d'oeuvre :		PC	
Hôpital NOVO Nord Ouest Val-d'Oise		Sécurisation Electrique du CHRD : Création d'un bâtiment centrale d'énergie			
Hôpital Rene Dubos de Pontoise					
6, Avenue de l'Ile de France 95000 PONTOISE					
		BATIMENT CENTRALE D'ENERGIE / PHOTOGRAPHIE LOINTAINE		FORMAT A3	
PC8		BEARCHI 22, Rue du Bourg, DAMPSMESNIL 27630 VEXIN-SUR-EPT TEL : 06 38 68 75 57 Mail : contact.bearchi@gmail.com		Echelle:	
				MARS 2023	



VUE 1



VUE 4

Maitre d'ouvrage :

Hôpital NOVO

Nord Ouest Val-d'Oise

Hôpital Rene Dubos de Pontoise

6, Avenue de l'Ile de France

95000 PONTOISE



Sécurisation Electrique du CHRD :
Création d'un bâtiment centrale d'énergie

PC8

POSTE HT/BT / PHOTOGRAPHIE LOINTAINE

Maitrise d'oeuvre :



BEARCHI

22, Rue du Bourg, DAMPSMESNIL 27630 VEXIN-SUR-EPTE

TEL : 06 38 68 75 57

Mail : contact.bearchi@gmail.com

cachet :

E.U.R.L. BeArchi

22, Rue du Bourg DAMPSMESNIL

27630 Vexin-sur-Epte

Tel : 06 38 68 75 57

Mail : contact.bearchi@gmail.com

Direct : 808.424.873.00020

PC

FORMAT A3

Echelle:

MARS 2023

